



โรงฆ่าสุกรกำลังการผลิต 15 ตัว/ชม.



ฝ่ายก่อสร้างและบำรุงรักษา
สำนักงานเลขาธิการกรม
กรมศิลปากร
กระทรวงเกษตรและสหกรณ์

แบบก่อสร้าง

โรงฆ่าสุกรกำลังการผลิต 15 ตัว/ชม.

มาตราส่วน 1 : 100

แสดง

แปลนโครงสร้างหลังคา

แบบเลขที่

50 / 2550

แผ่นที่

1 / 1

เขียน

นายชวาล ช่างทอง

ตรวจ


นายรังสรรค์ คำชุ่ม

เห็นชอบ

อนุมัติ

หมายเหตุ


ห้ามวัดระยะจากแบบให้ยึดถือ
ตัวเลขที่ปรากฏในแบบเป็นหลัก

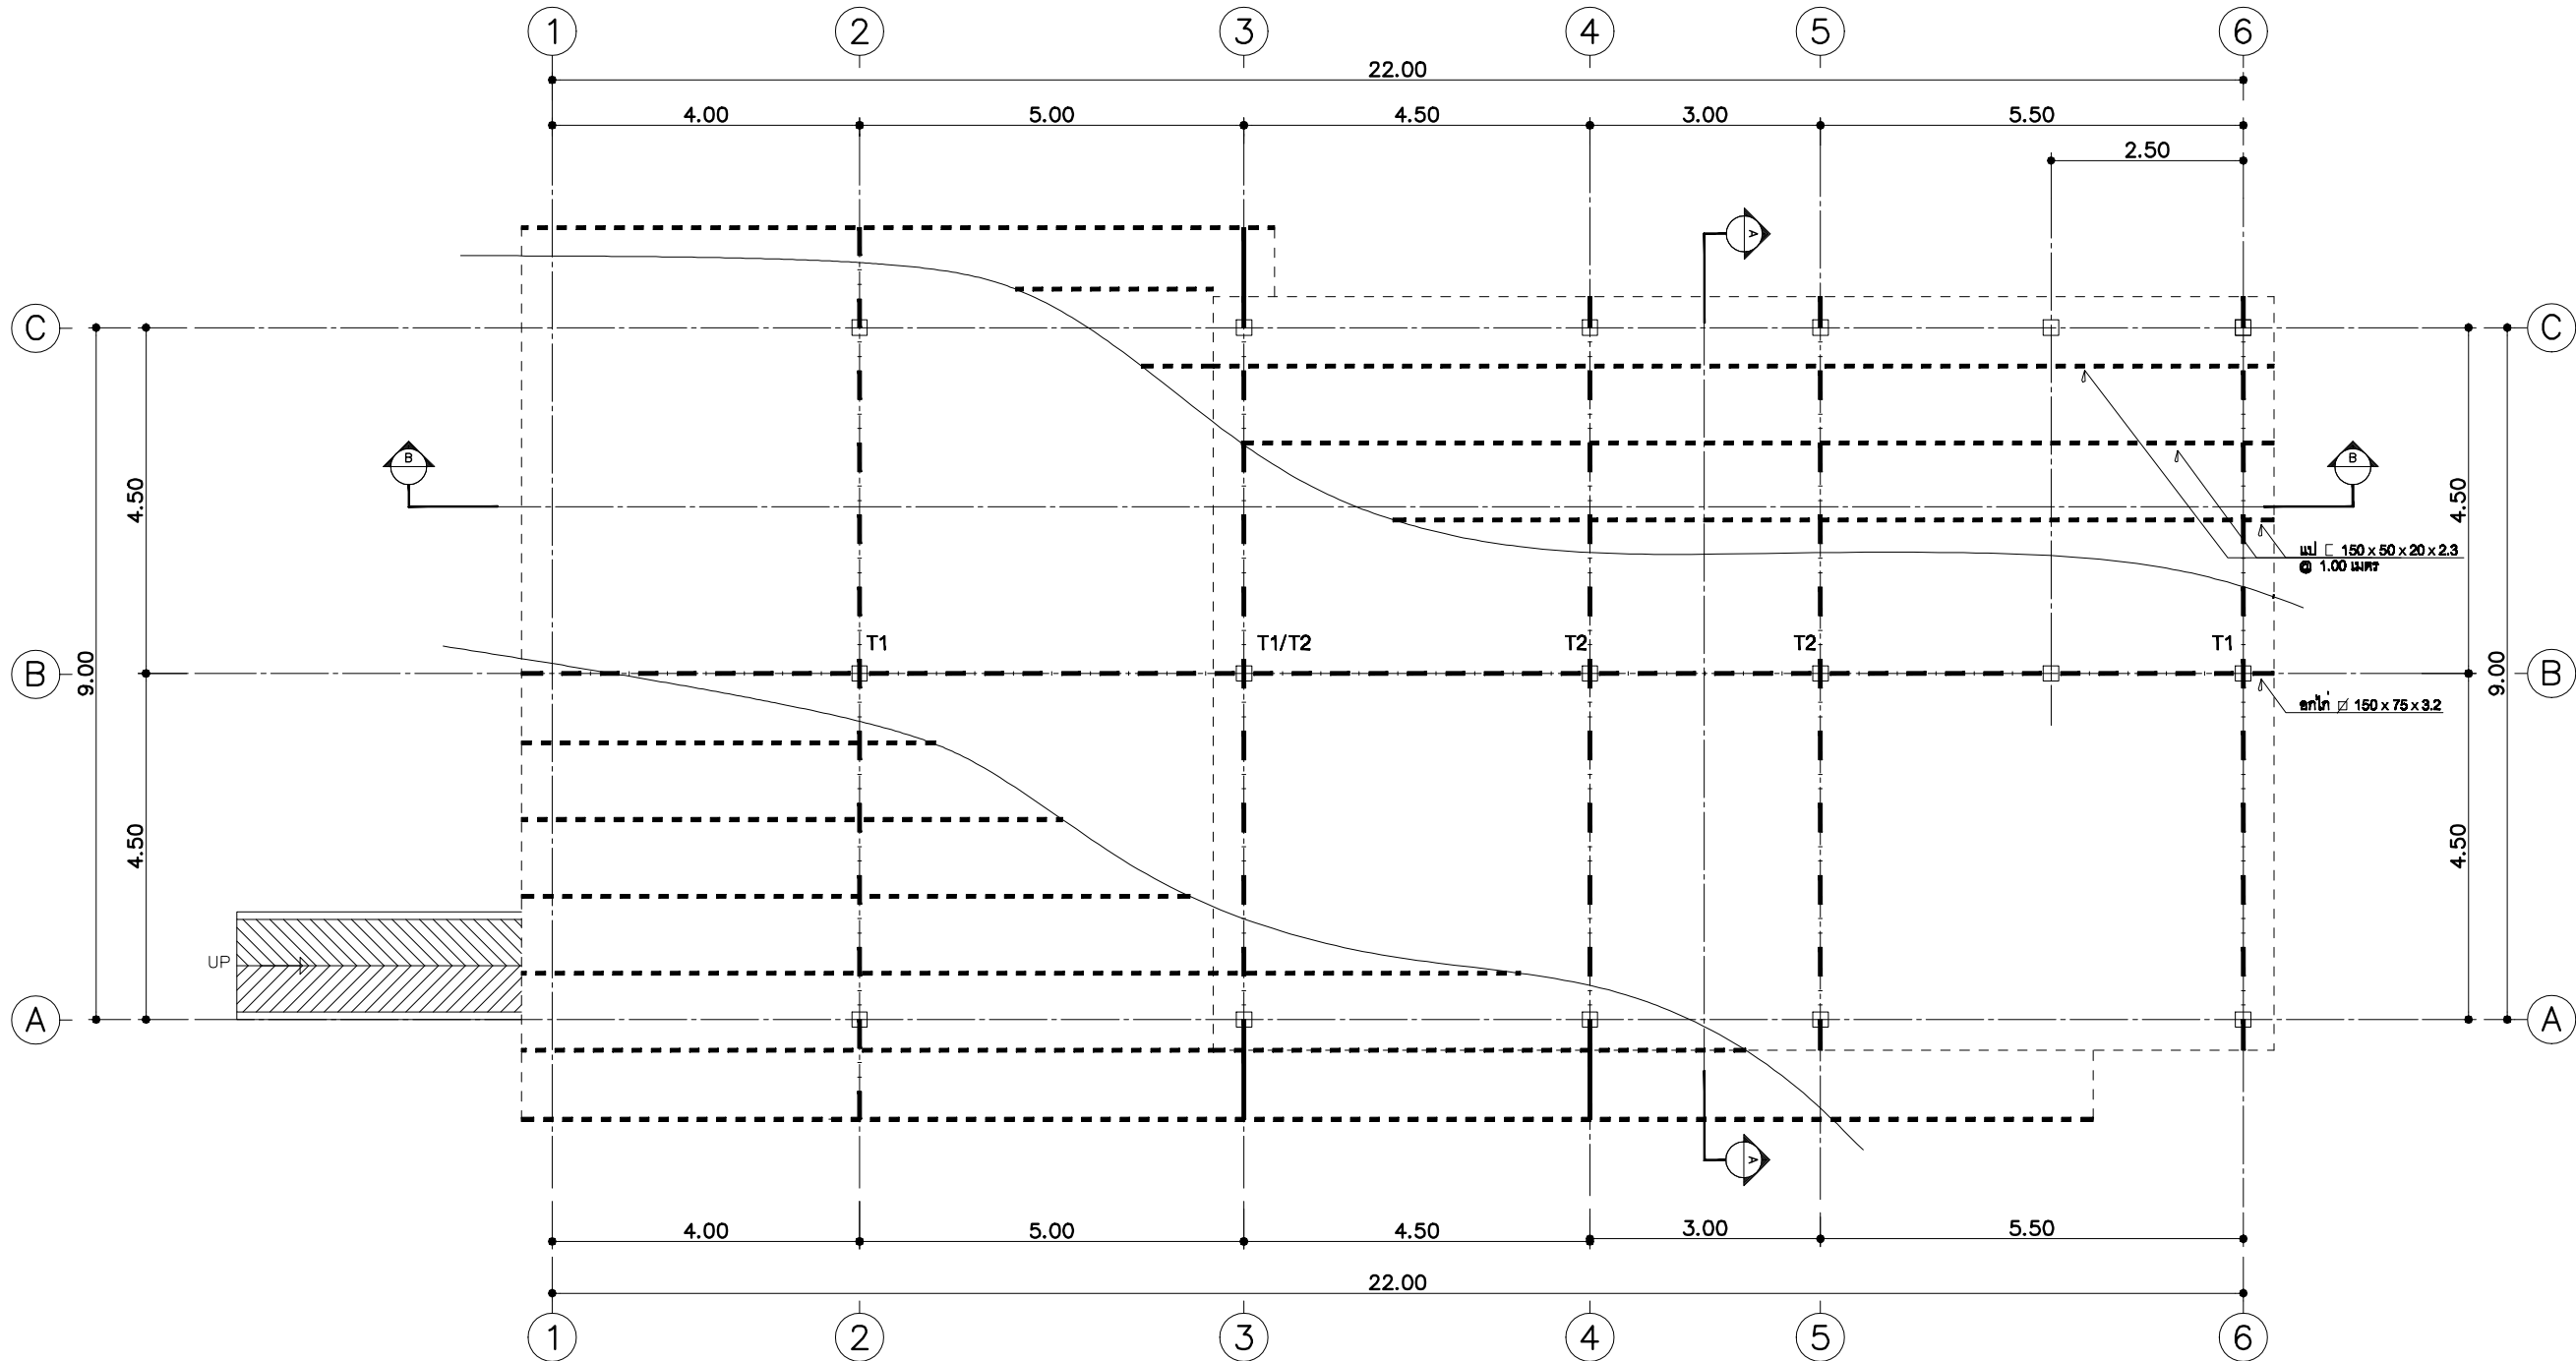

แปลนโครงสร้างหลังคา

ขนาดกำลังการผลิตไม่เกิน 15 ตัว / ชม.

 มาตราส่วน 1 : 100



จันทัน T1 = $\varnothing$ 150 x 75 x 3.2

จันทัน T2 = 2 $\varnothing$ 150 x 75 x 3.2



ฝ่ายก่อสร้างและบำรุงรักษา
สำนักงานเลขานุการกรม
กรมปศุสัตว์
กระทรวงเกษตรและสหกรณ์

แบบก่อสร้าง
โรงฆ่าสุกรกำลังการผลิต 15 ตัว/ชม.

มาตราส่วน 1 : 100

แสดง
แปลนพื้น

แบบเลขที่ 50 / 2550
แผ่นที่ 2 / 24


เขียน
นายชวาล ช่างทอง

ตรวจ
นายรังสรรค์ คำชุ่ม


เห็นชอบ


อนุมัติ

หมายเหตุ
ห้ามวัดระยะจากแบบให้ยึดถือ
ตัวเลขที่ปรากฏในแบบเป็นหลัก

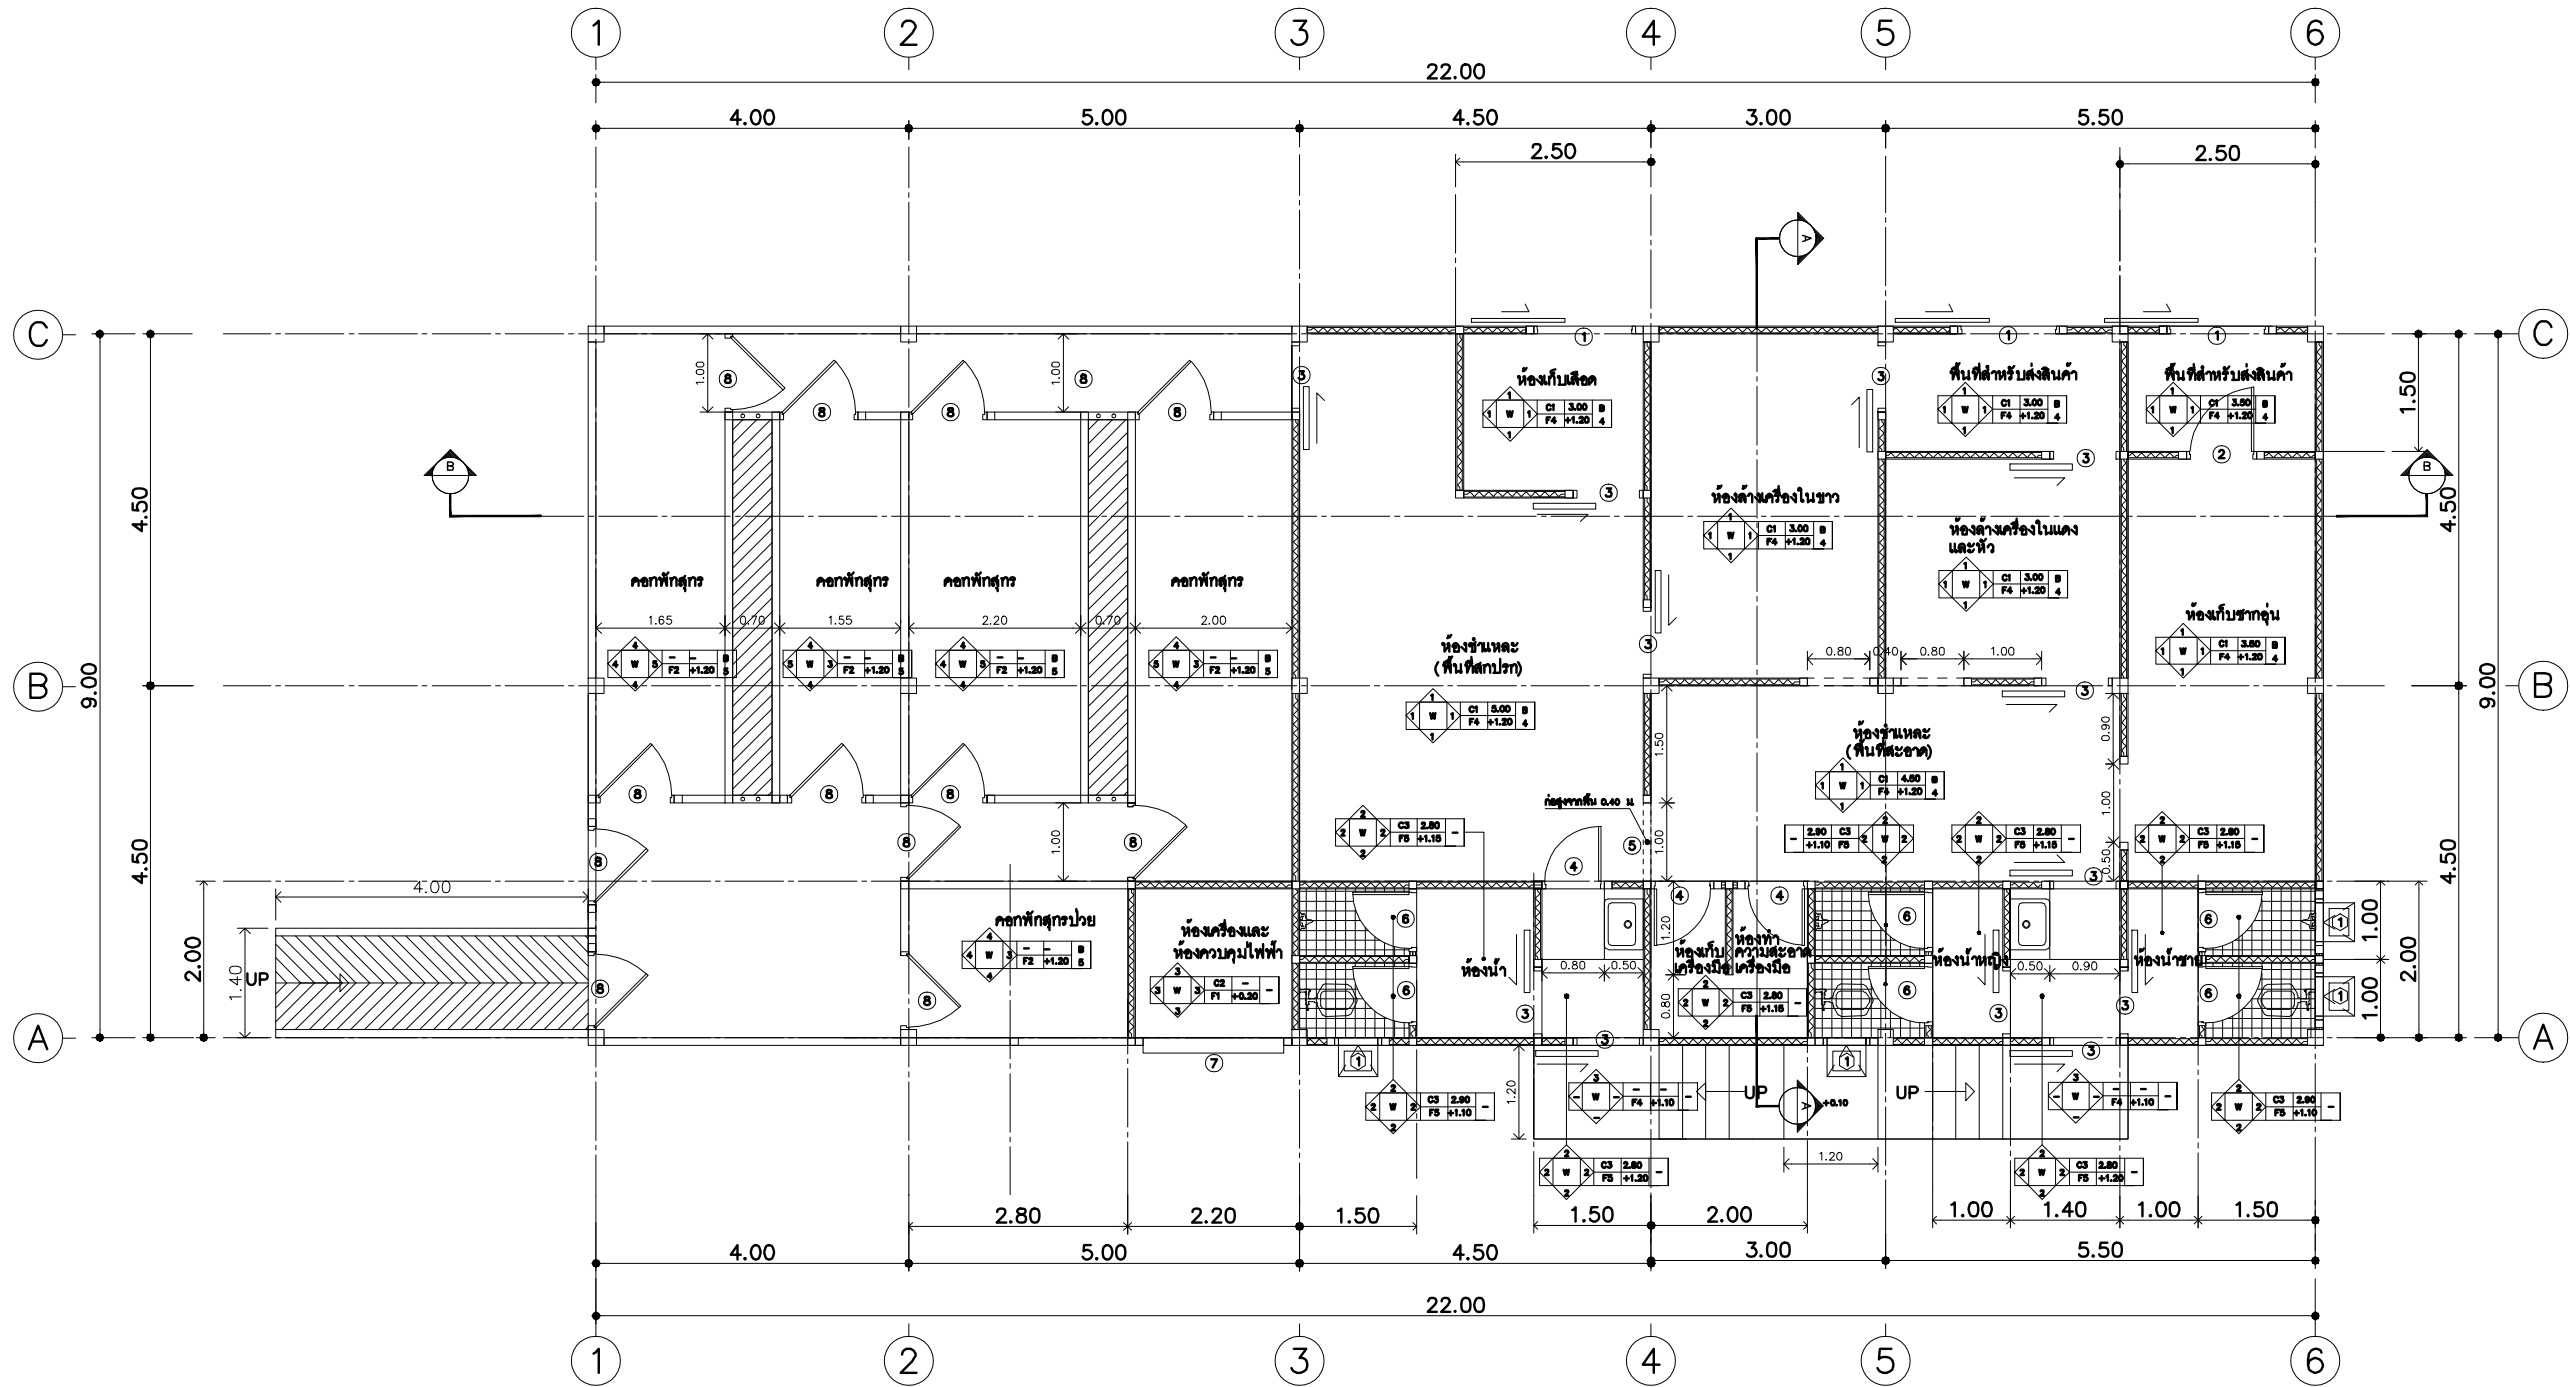

แปลนพื้นโรงฆ่าสุกร
ขนาดกำลังการผลิตไม่เกิน 15 ตัว/ชม.
มาตราส่วน 1 : 100

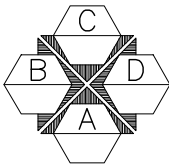

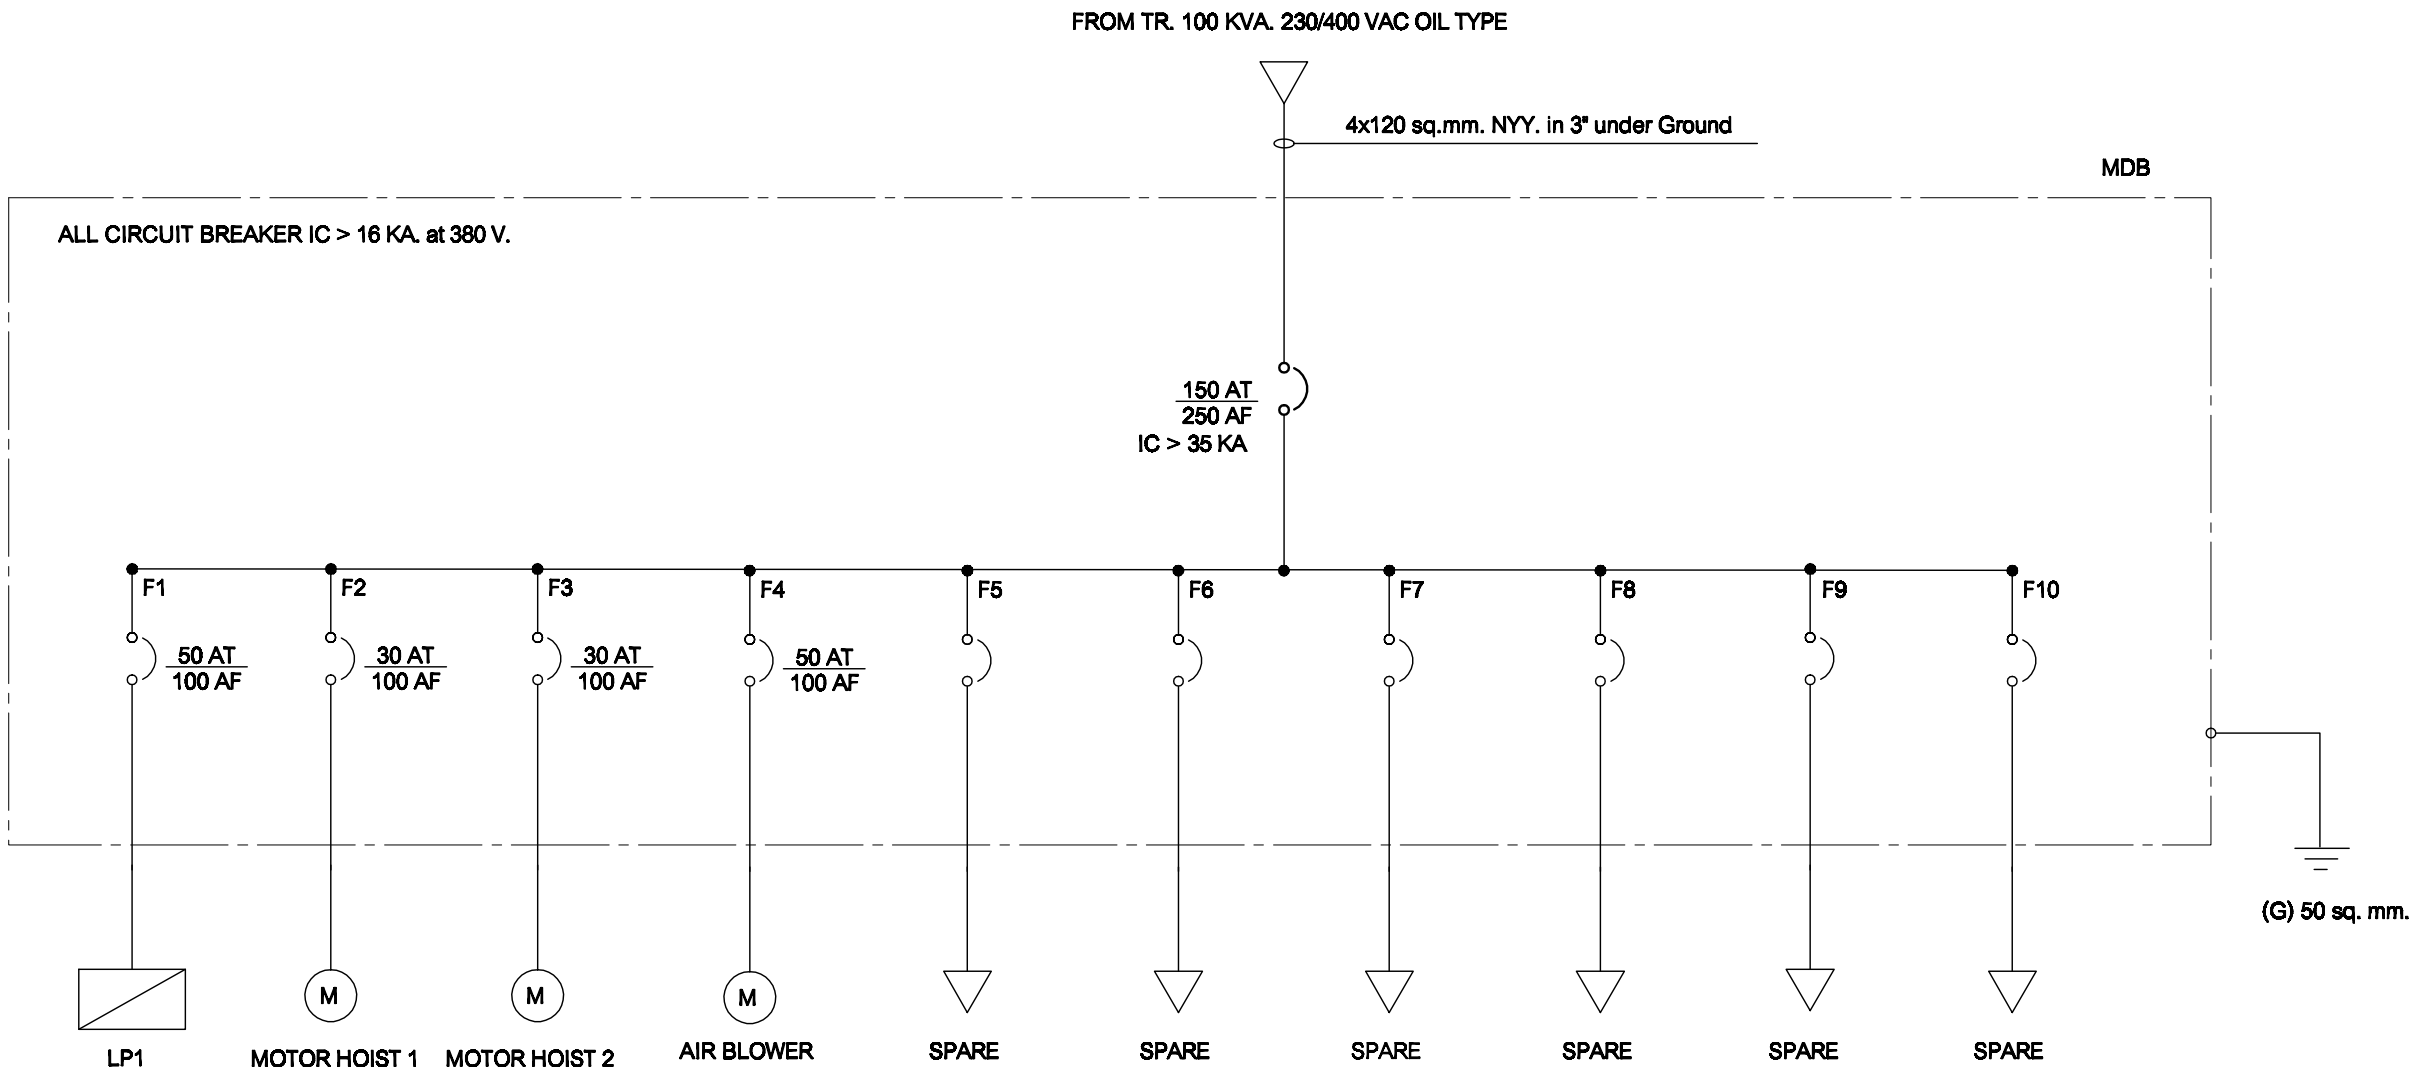

SINGLE LINE DIAGRAM



ฝ่ายก่อสร้างและบำรุงรักษา
สำนักงานเลขาธิการกรม
การปกครองส่วนท้องถิ่น
กระทรวงมหาดไทย

แบบก่อสร้าง
โรงงานอุตสาหกรรมผลิต 15 ตัว/ชม.

มาตรฐาน ไม่มี

แสดง
SINGLE LINE DIAGRAM

แบบเลขที่ 50 / 2550
แผ่นที่ 1 / 1

เขียน
นายวิชา ช่างทอง

ตรวจ
นายวิเศษ คำคุ้ม

เห็นชอบ

อนุมัติ

หมายเหตุ
ห้ามวัดระยะจากแบบให้ยึดถือ
ตัวเลขที่ปรากฏในแบบเป็นหลัก



ฝ่ายก่อสร้างและบำรุงรักษา
สำนักงานเลขาธิการกรม
กรมปศุสัตว์
กระทรวงเกษตรและสหกรณ์

แบบก่อสร้าง
โรงฆ่าสุกรกำลังการผลิต 15 ตัว/ชม.

มาตราส่วน 1 : 20

แสดง
แบบขยายโครงสร้าง

แบบเลขที่ 50 / 2550
แผ่นที่ 1 / 1


เขียน
นายชวาล ช่างทอง

ตรวจ
นายรังสรรค์ คำชุ่ม

เห็นชอบ


อนุมัติ

หมายเหตุ
ห้ามวัดระยะจากแบบให้ยึดถือ
ตัวเลขที่ปรากฏในแบบเป็นหลัก

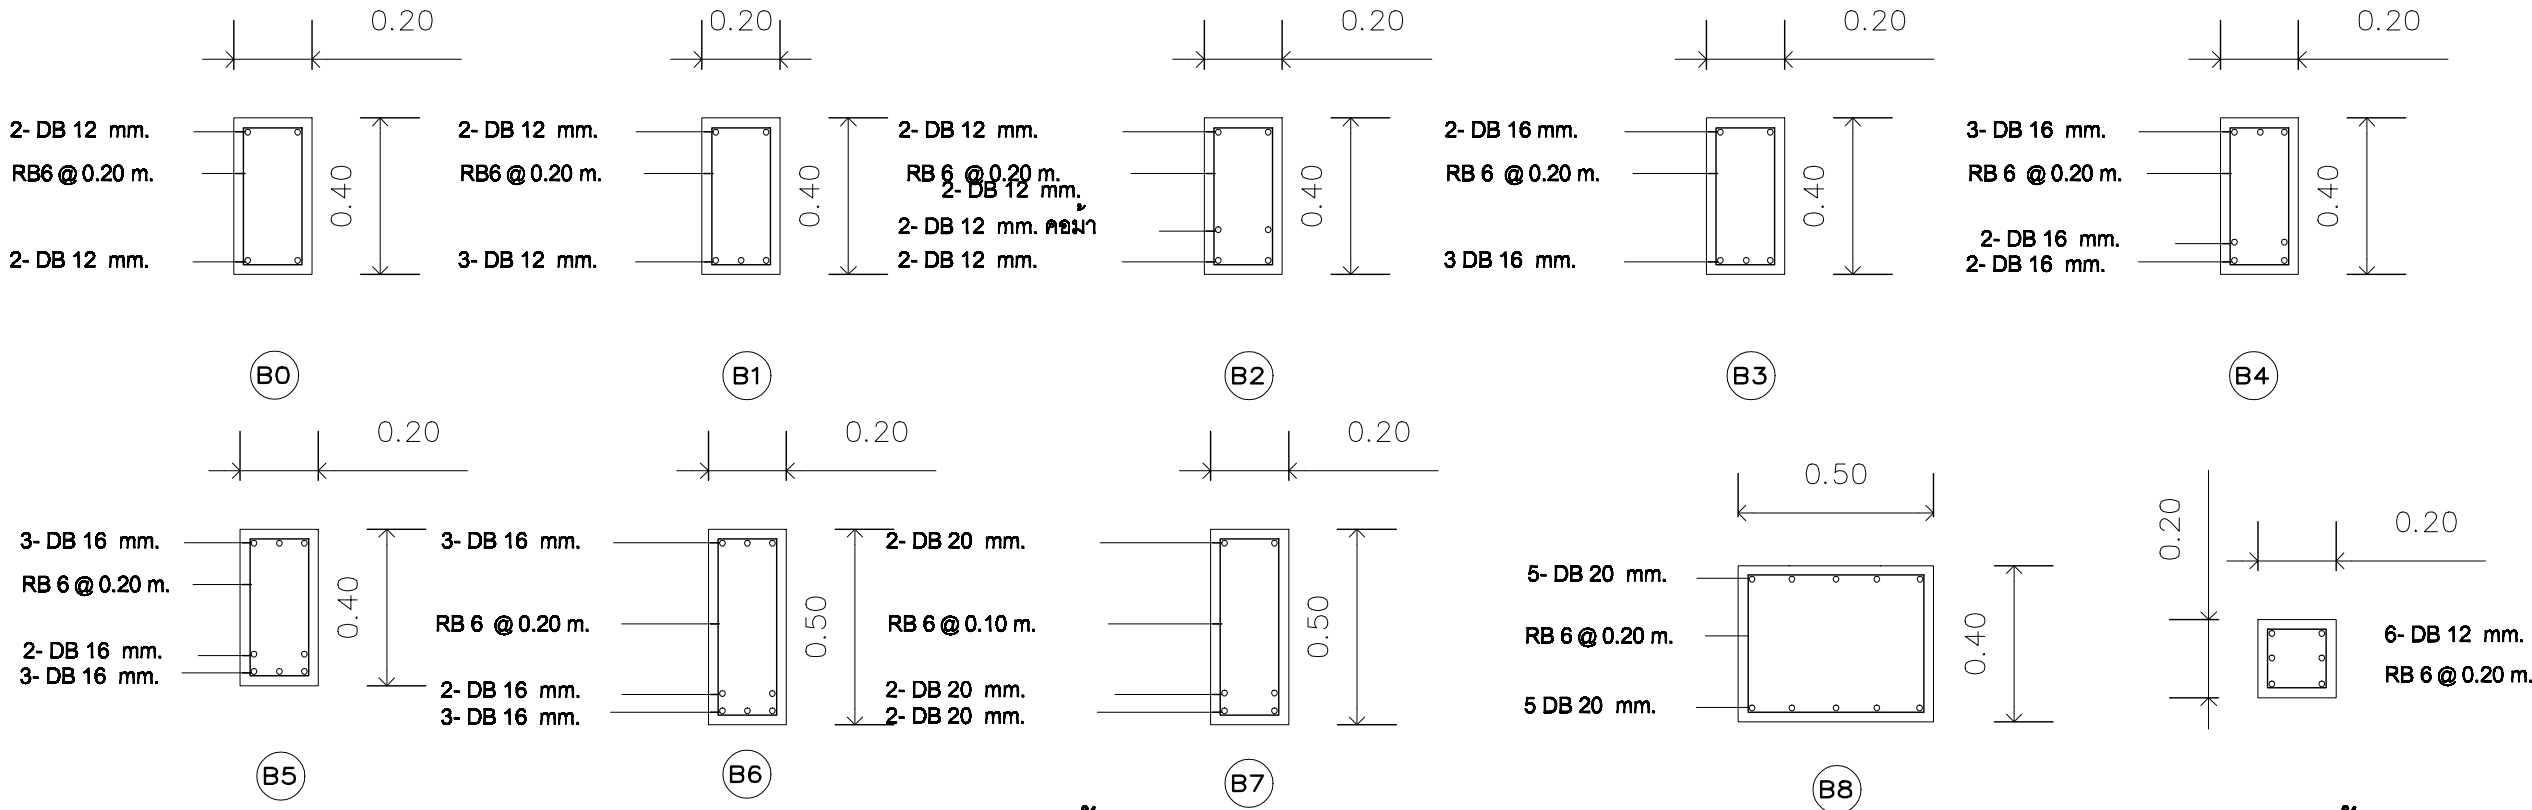


แบบขยายโครงสร้าง คาน
SCALE 1 : 20

แบบขยายโครงสร้าง เสา + ค่อม
SCALE not to scale

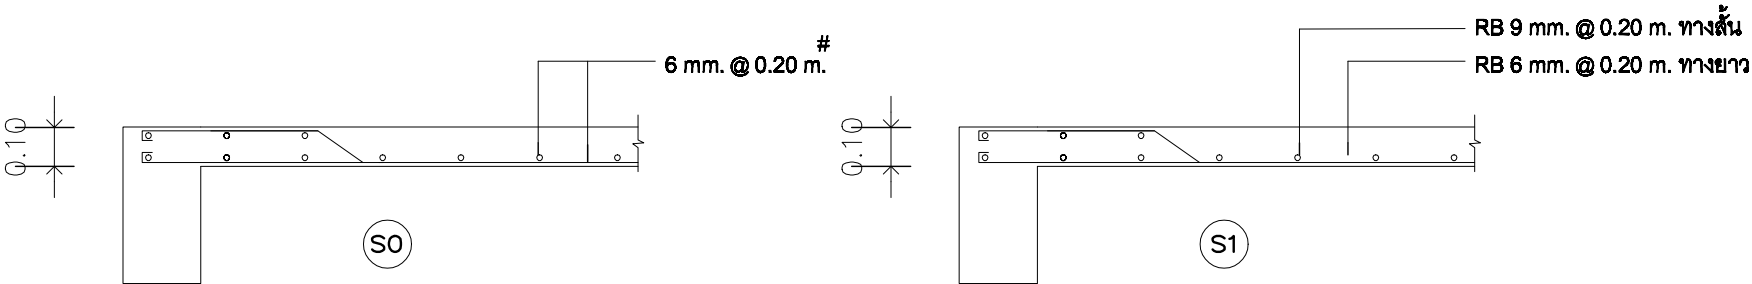


แบบขยายโครงสร้าง พื้น
SCALE 1 : 20

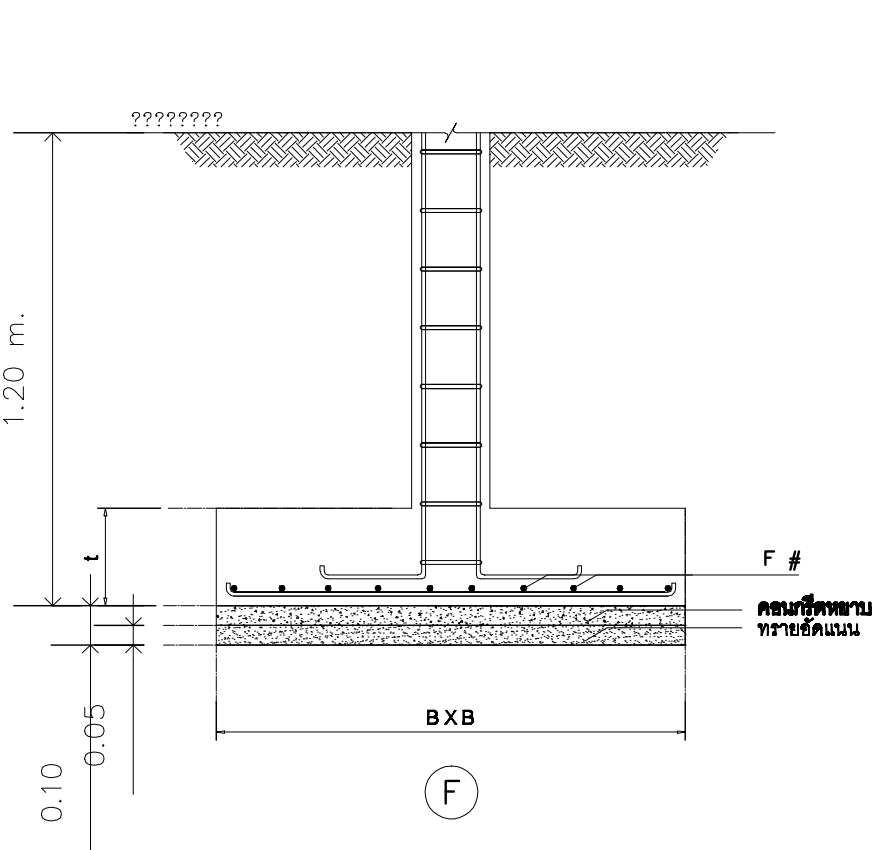

แบบขยายโครงสร้าง ฐานราก
SCALE not to scale

F	A x B (m.)	t (m)	F เหล็กเสริม
F0	0.50 x 0.50	0.20	5 DB 12 #
F1	1.00 x 1.00	0.20	7 DB 12 #
F2	1.20 x 1.20	0.25	10 DB 12 #
F3	1.35 x 1.35	0.25	9 DB 16 #
F4	1.50 x 1.50	0.30	10 DB 16 #

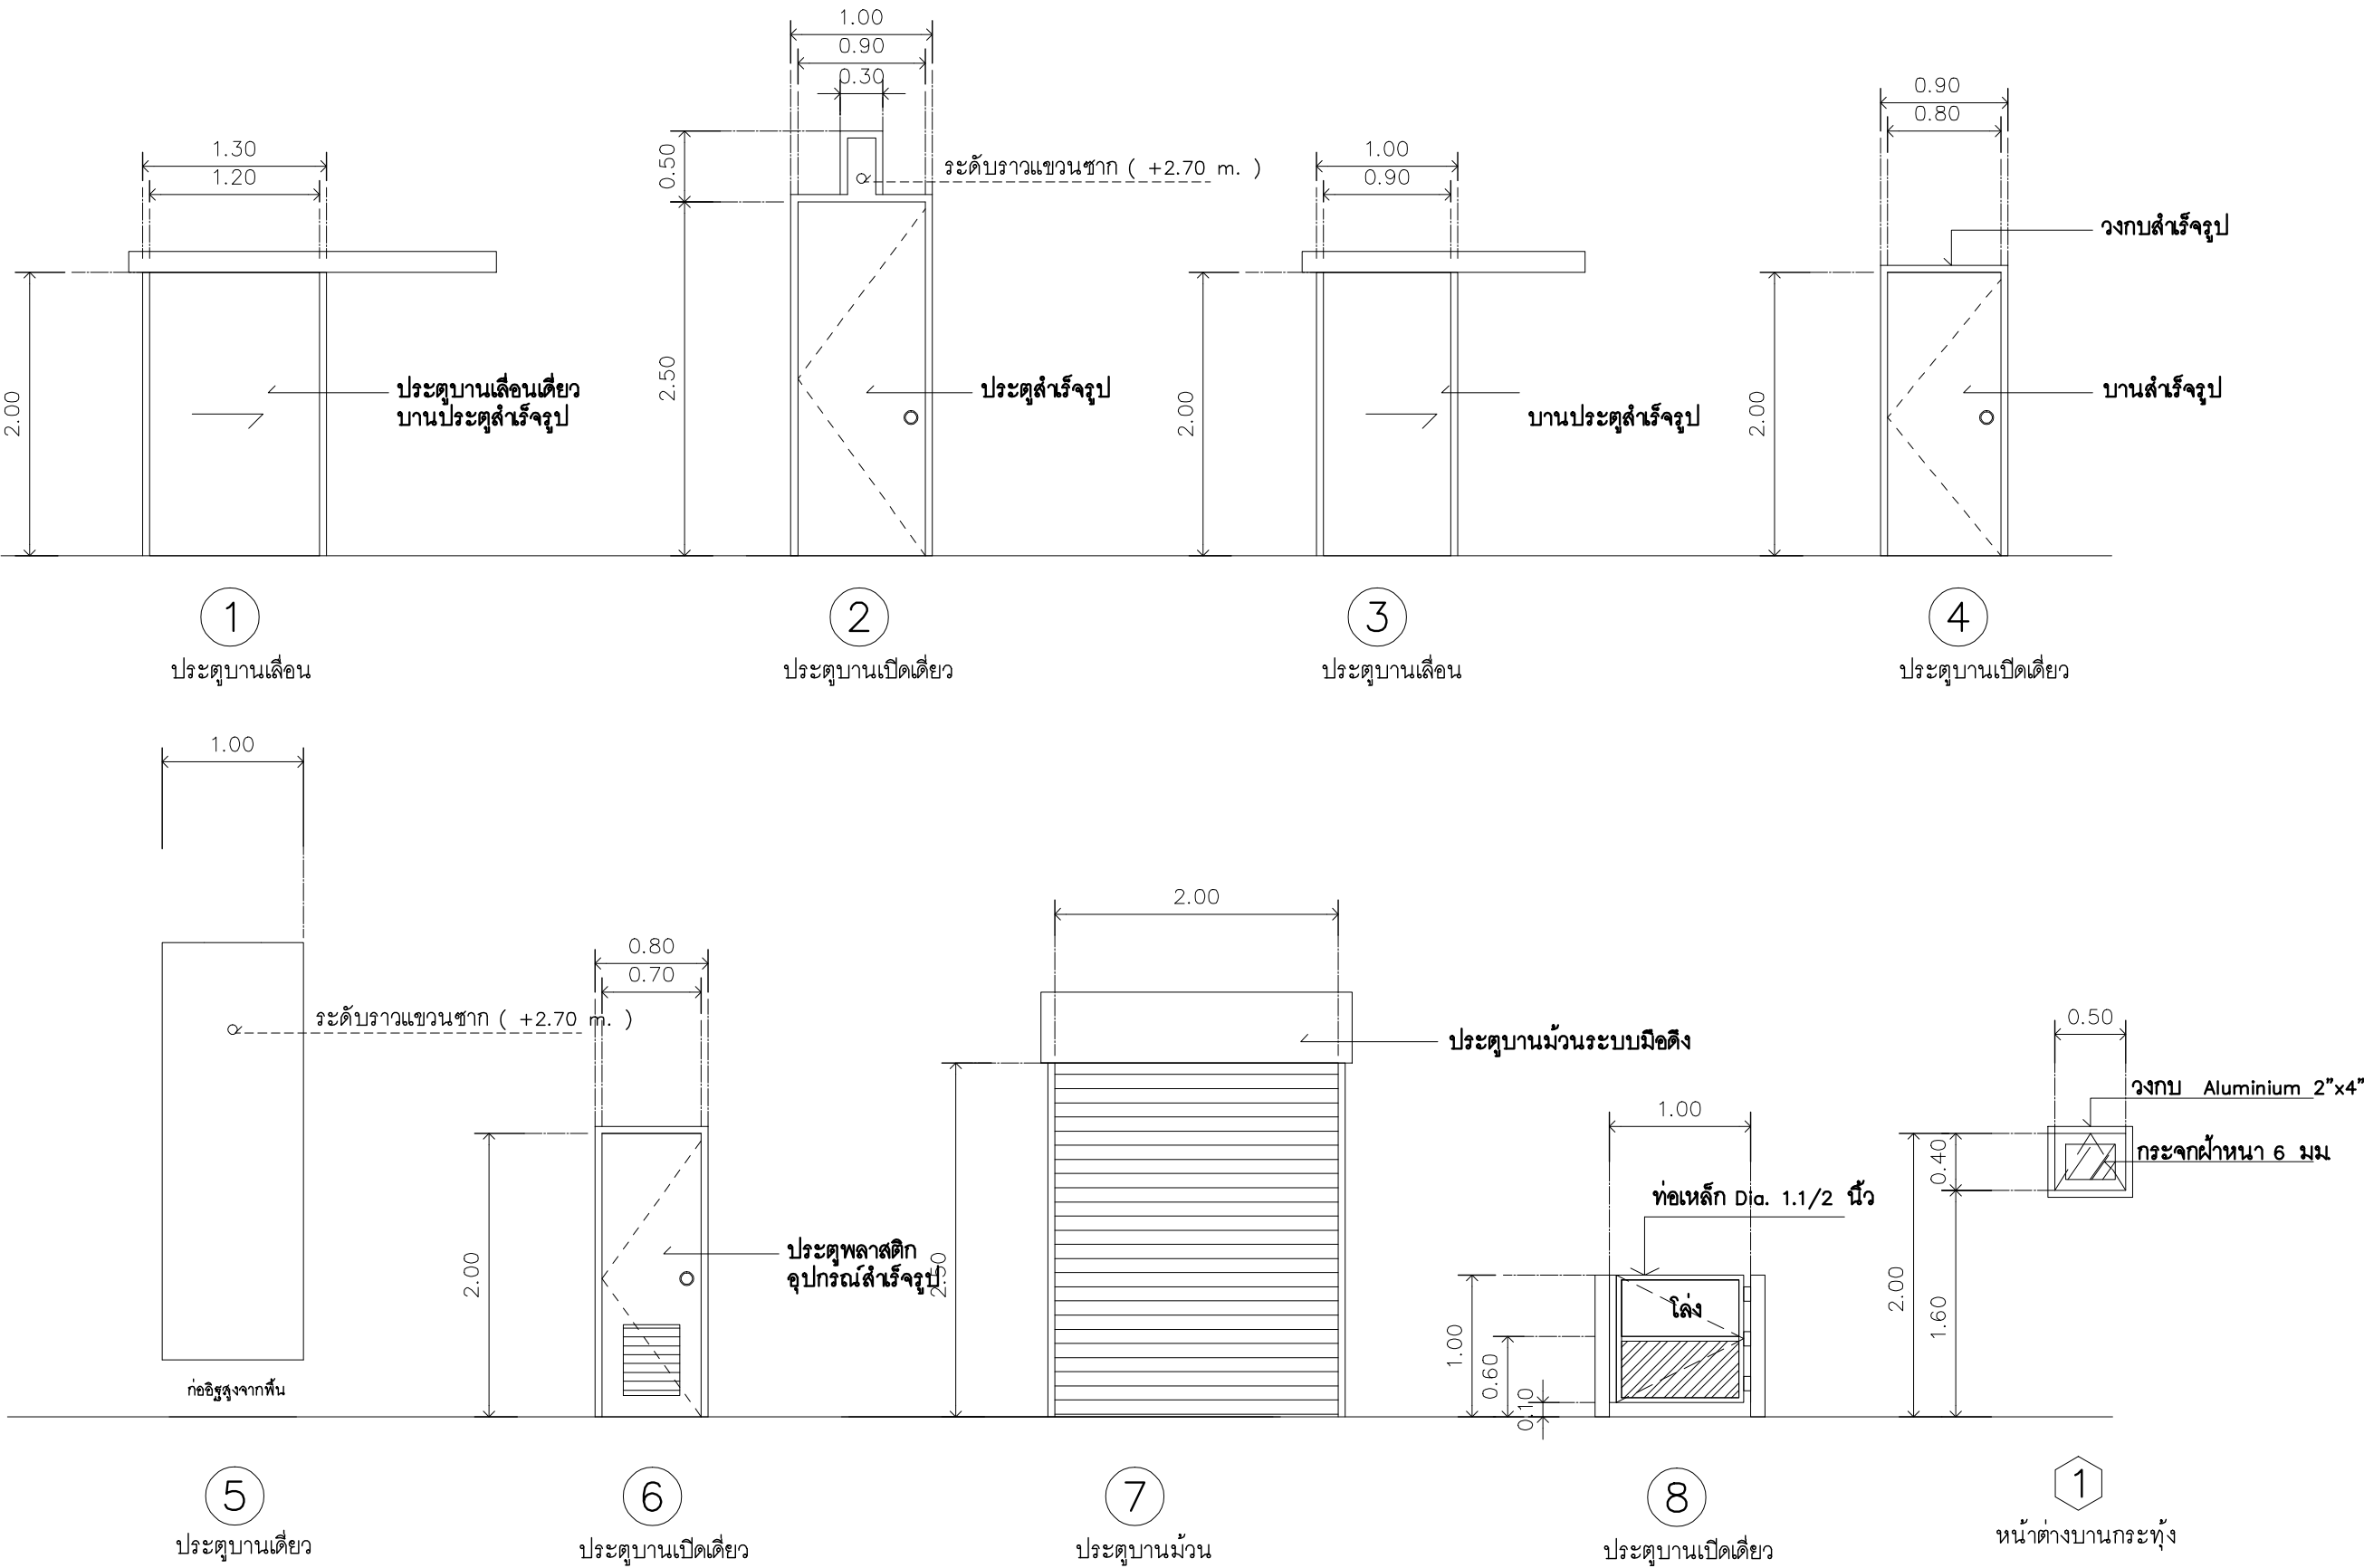

แบบขยายประตู – หน้าต่าง
มาตราส่วน 1 : 50



ฝ่ายก่อสร้างและบำรุงรักษา
สำนักงานเลขาธิการกรม
กรมศิลปากร
กระทรวงเกษตรและสหกรณ์

แบบก่อสร้าง
โรงฆ่าสุกรกำลังการผลิต 15 ตัว/ชม.

มาตราส่วน 1 : 50

แสดง
แบบขยายประตู – หน้าต่าง

แบบเลขที่ 50 / 2550
แผ่นที่ 1 / 1


เขียน
นายชวาล ช่างทอง

ตรวจ
นายรังสรรค์ คำชุ่ม

เห็นชอบ

อนุมัติ

หมายเหตุ
ห้ามวัดระยะจากแบบให้ยึดถือ
ตัวเลขที่ปรากฏในแบบเป็นหลัก

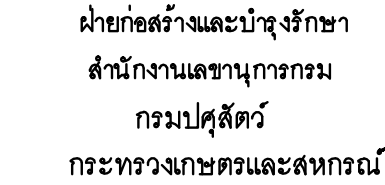

มาตราส่วน ไม่มี

แบบเลขที่ 50 / 2550 แผ่นที่ 1 / 24

ตราวจ

นายรังสรรค์ คำชุ่ม

อนุมัติ

หมายเหตุ

ห้ามวัดระยะจากแบบให้ยึดถือ
ตัวเลขที่ปรากฏในแบบเป็นหลัก



ฝ่ายก่อสร้างและบำรุงรักษา
สำนักงานเลขาธิการกรม
กรมปศุสัตว์
กระทรวงเกษตรและสหกรณ์

แบบก่อสร้าง
โรงฆ่าสุกรกำลังการผลิต 15 ตัว/ชม.

มาตราส่วน 1 : 100

แสดง
แปลนระบบน้ำดี

แบบเลขที่ 50 / 2550
แผ่นที่ 21 / 24


เขียน
นายชวลิต ช่างทอง

ตรวจ
นายรังสรรค์ คำชุ่ม

เห็นชอบ


อนุมัติ


หมายเหตุ
ห้ามวัดระยะจากแบบให้ยึดถือ
ตัวเลขที่ปรากฏในแบบเป็นหลัก

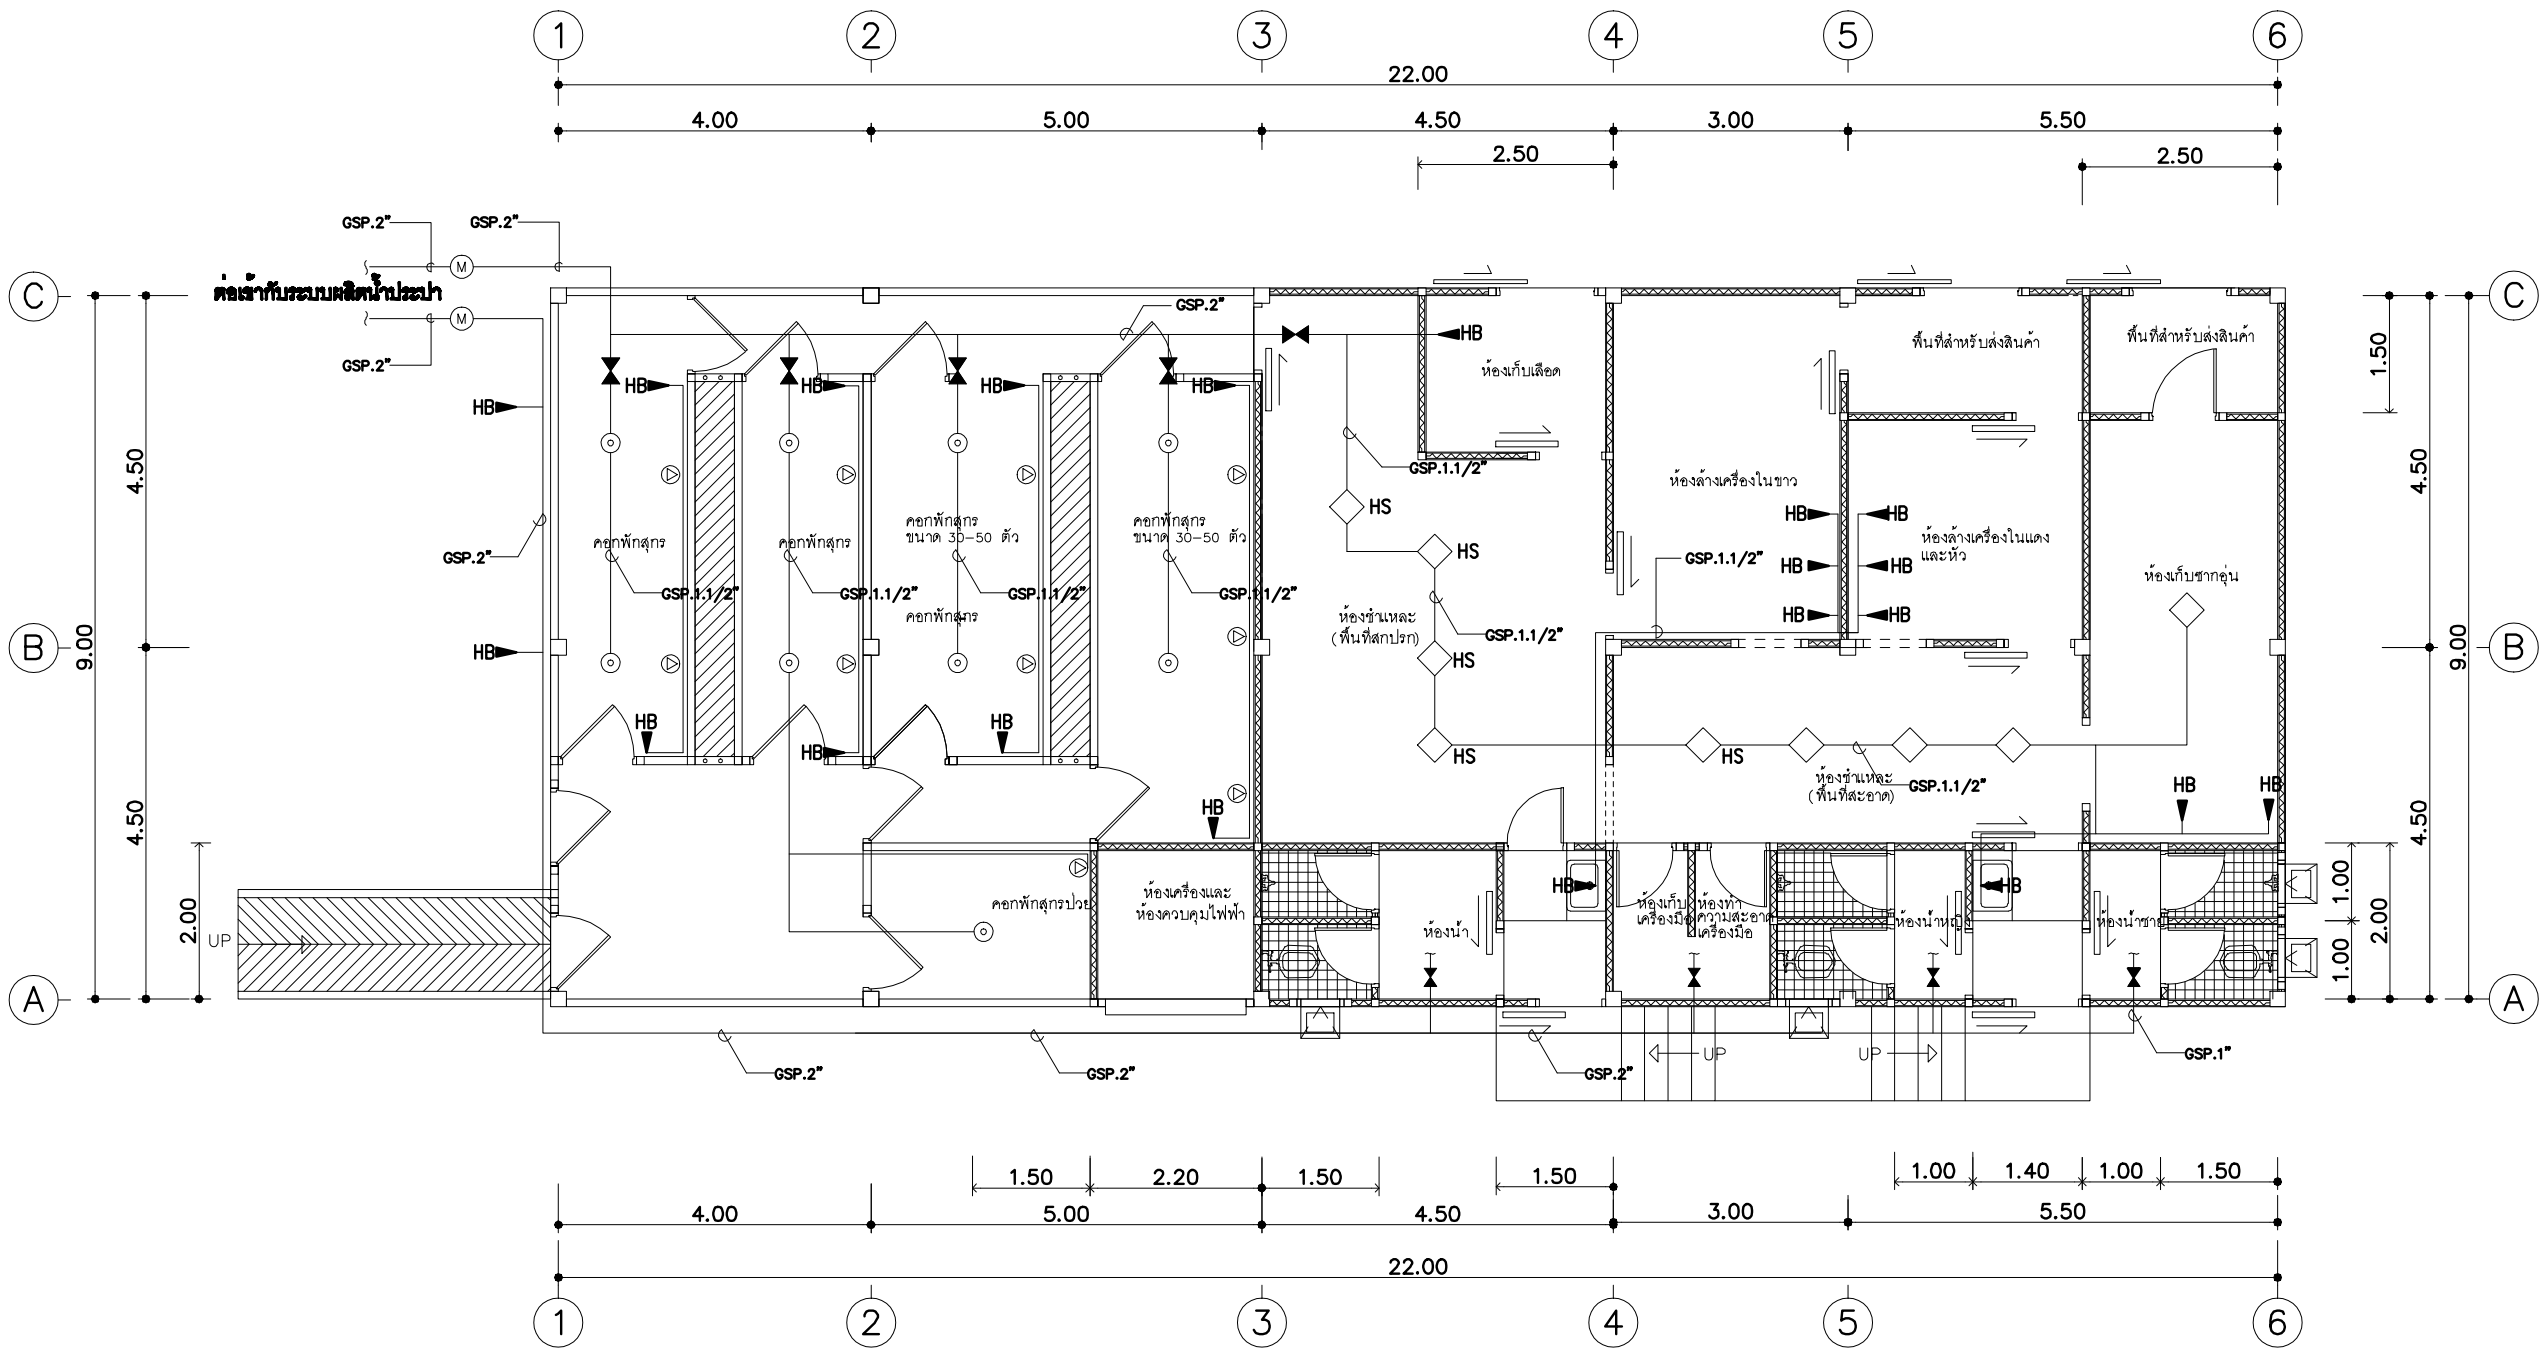

SYM	รายละเอียด
⊙	หัวสปริง
⊙	ที่โหนดน้ำ
HB	ก๊อกล้างพื้น / ก๊อกหัวไป
HS	Hand Spray


แปลนระบบน้ำดี
ขนาดกำลังการผลิตไม่เกิน 15 ตัว/ชม.
มาตราส่วน 1 : 100

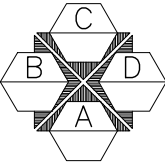

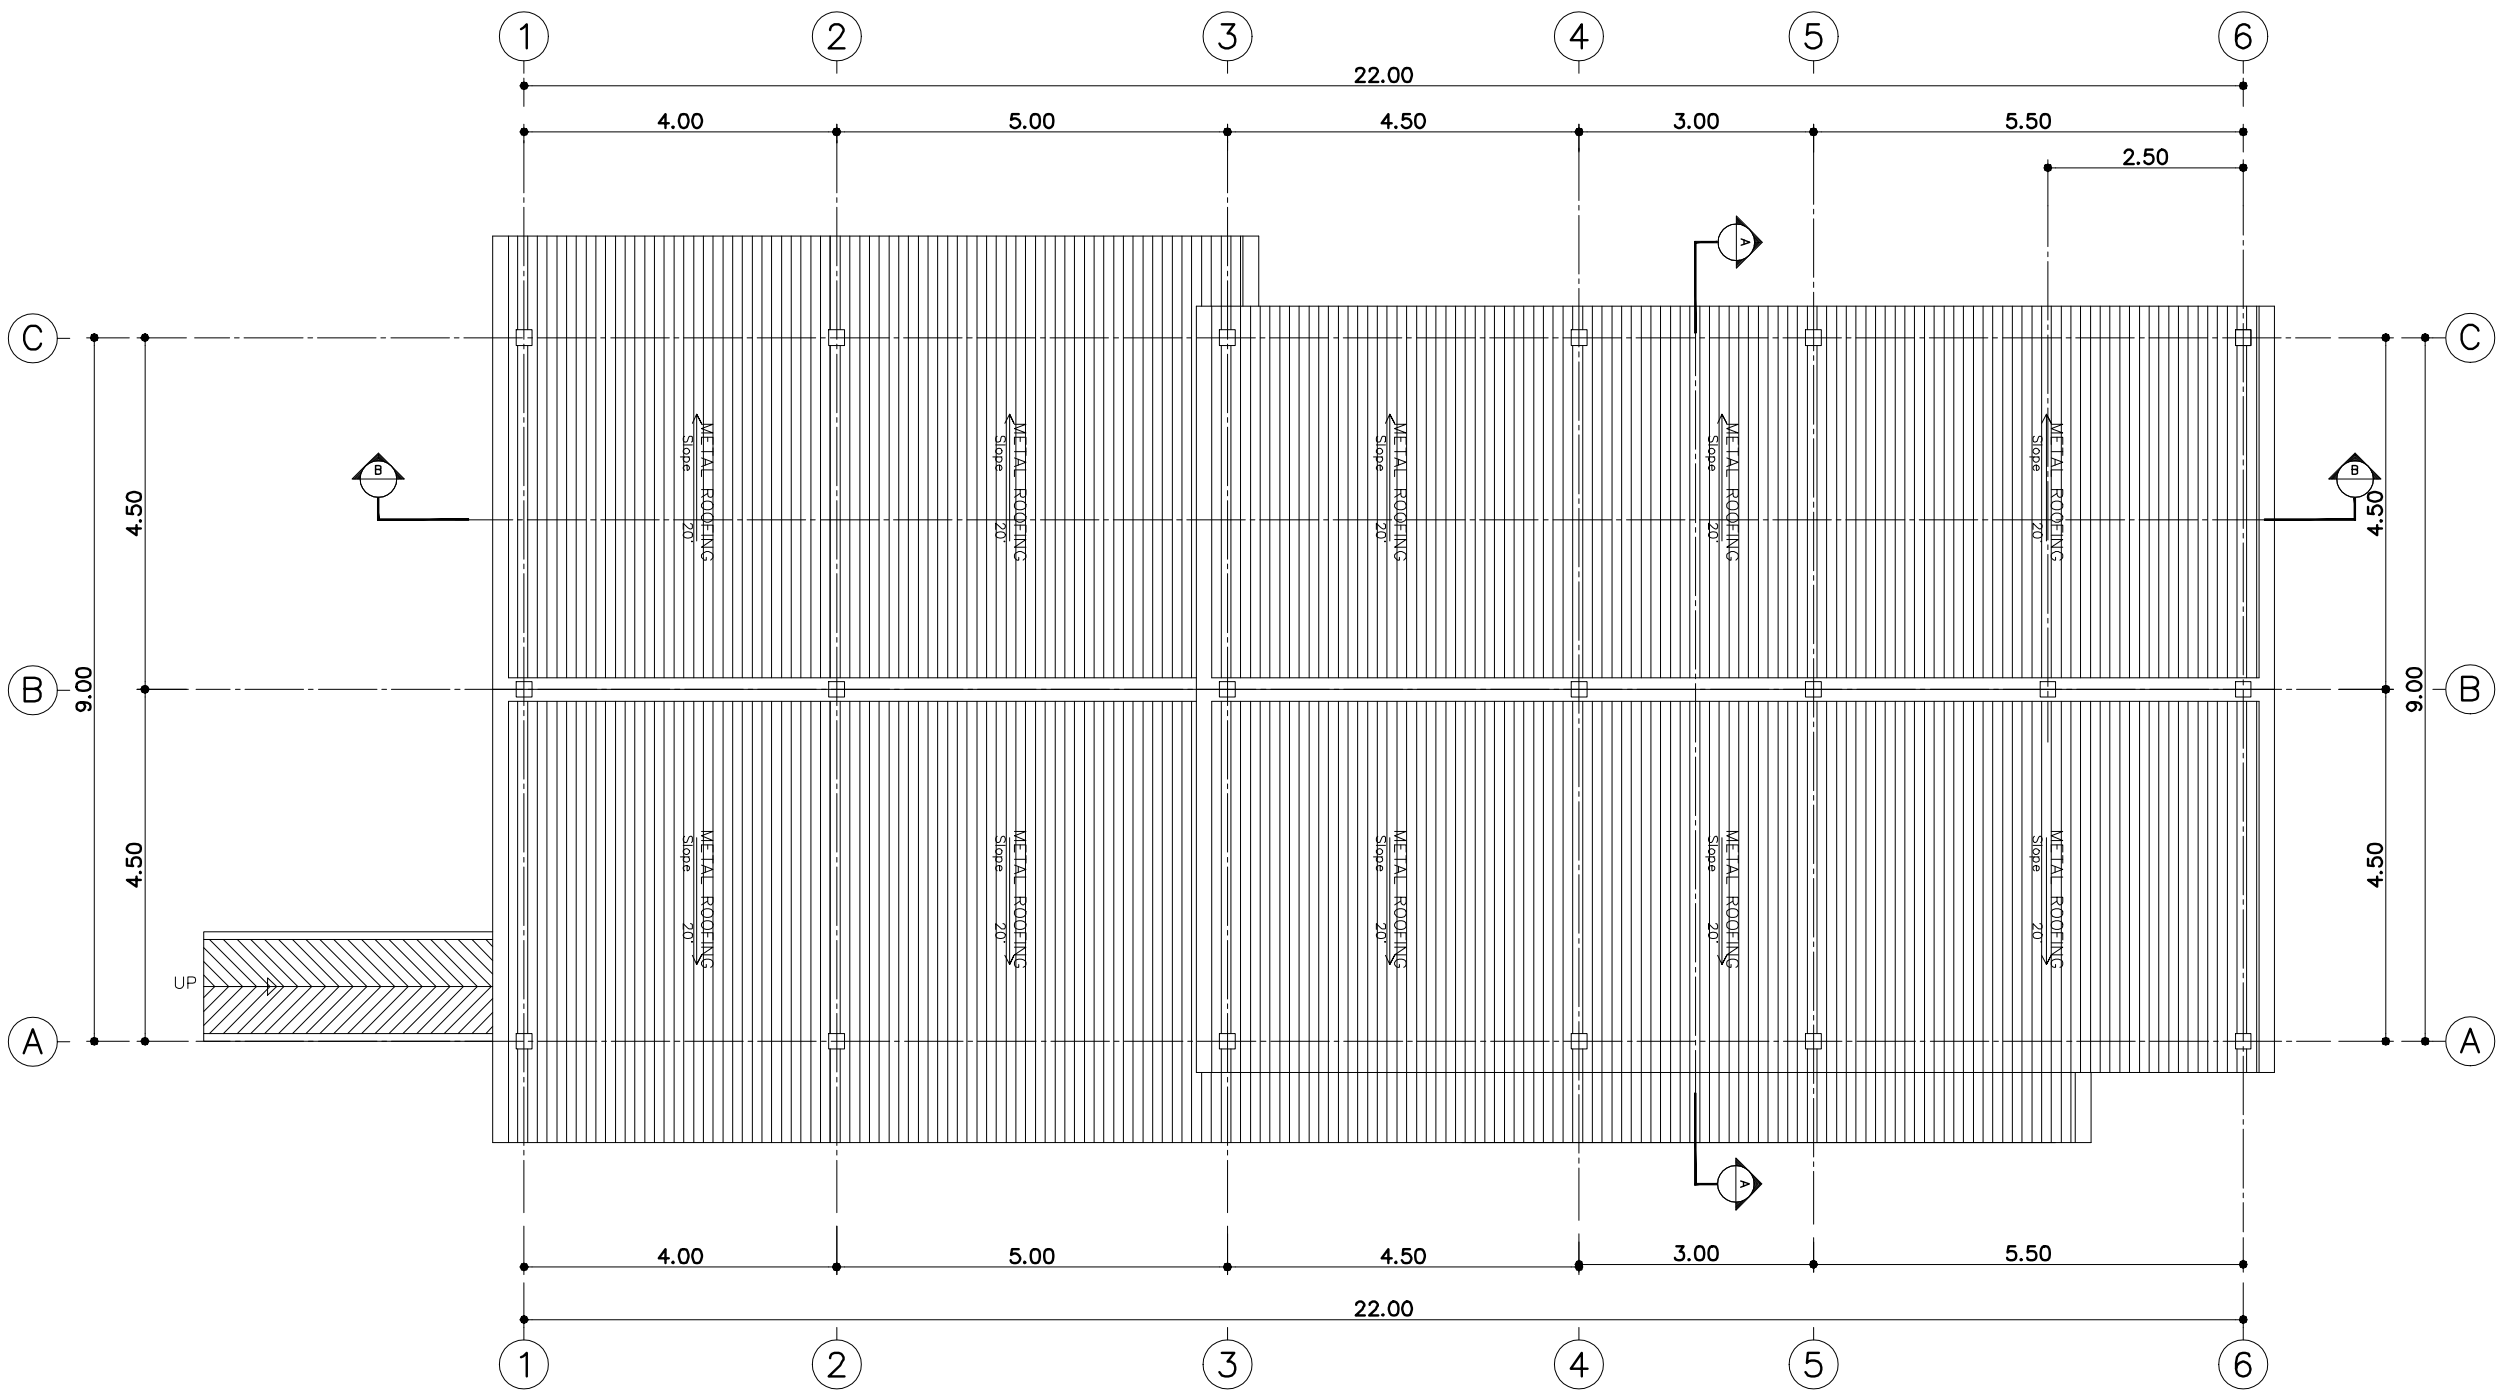

แปลนหลังคา

ขนาดกำลังการผลิตไม่เกิน 15 ตัว/ชม.
มาตราส่วน 1 : 100

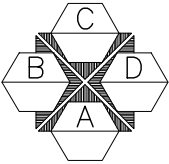

ฝ่ายก่อสร้างและบำรุงรักษา
สำนักงานเลขาธิการกรม
กรมปศุสัตว์
กระทรวงเกษตรและสหกรณ์

แบบก่อสร้าง
โรงฆ่าสุกรกำลังการผลิต 15 ตัว/ชม.

มาตราส่วน 1 : 100

แสดง
แปลนหลังคา

แบบเลขที่ 50 / 2550
แผ่นที่ 3 / 24

เขียน
นายชวลิต ช่างทอง

ตรวจ
นายรังสรรค์ คำชุ่ม

เห็นชอบ

อนุมัติ

หมายเหตุ
ห้ามวัดระยะจากแบบให้ยึดถือ
ตัวเลขที่ปรากฏในแบบเป็นหลัก

LOAD SCHEDULE MDB

Main Distribution Board (MDB)

From : Transformer 100 kVA

สำหรับจ่ายไฟให้ระบบไฟฟ้าทั้งหมด

Circuit No.	Description	Load (VA)			Main Circuit Breaker			Conductor (Size/Type)	Rece way
		Phase A	Phase B	Phase C	AT/AF	Pole	ICat 380V		
1	PANEL LP-1	2,585	4,830	3,780	50/100	3	16	4x16 sq.mm. THW+10/G	Wire Way
2	SCALDING & DEHIARING	7,500	7,500	7,500	50/100	3	16	4x16 sq.mm. THW+10/G	Dai. 1-1/4" EMT
3	HOIST 1.	900	900	900	30/100	3	16	4x2.5 sq.mm. THW+2.5/G	Dai. 3/4" EMT
4	HOIST 2.	7,500	7,500	7,500	50/100	3	16	4x2.5 sq.mm. THW+2.5/G	Dai. 3/4" EMT
5	AIR BLOWER	900	900	900	30/100	3	16	4x2.5 sq.mm. THW+2.5/G	Dai. 3/4" EMT
6	SPARE	-	-	-	-	-	-	-	-
7	SPARE	-	-	-	-	-	-	-	-
8	SPARE	-	-	-	40/100	3	16	-	-
9	SPARE	-	-	-	40/100	3	16	-	-
10	SPARE	-	-	-	30/100	3	16	-	-
11	SPARE	-	-	-	30/100	3	16	-	-
12	SPARE	-	-	-	30/100	3	16	-	-
TOTAL LOAD/PHASE		21,185	23,430	22,380	160 AT/250 AF IC >= 35 kA. At 380 V.			4x1C-120 sq.mm. NYY In IMC/HDPE. Dia. 3"	
TOTAL LOAD				66,995					
Maximum Current (A)				127.24					

LOAD SCHEDULE LP1

Load Center 12 Circuit Main Lug 100A 3P

From : MDB

Location : ห้องควบคุมไฟฟ้า

Circuit No.	Description	Load (VA)			CB. (AT)	Pole	Conductor (Size/Type)	Rece way
		Phase A	Phase B	Phase C				
1	LIGHTING GUT+RED OFFAL+WC.	1,485	-	-	16	1	2x2.5 sq.mm. THW	Dai. 1/2" EMT
3	LIGHTING SLAUGHTER HALL (CLEAN)+STORAGE	-	1,440	-	16	1	2x2.5 sq.mm. THW	Dai. 1/2" EMT
5	LIGHTING SLAUGHTER HALL (DIRTY)+LAIRAGE	-	-	1,800	16	1	2x2.5 sq.mm. THW	Dai. 1/2" EMT
7	SPARE	-	-	-	16	1	-	-
9	SPARE	-	-	-	16	1	-	-
11	SPARE	-	-	-	16	1	-	-
2	RECEPTACLE MC.	1,100	-	-	32	1	2x4 sq.mm. THW/1.5G	Dai. 1/2" EMT
4	RECEPTACLE SLAUGHTER HALL (DIRTY+CLEAN)	-	3,390	-	32	1	2x4 sq.mm. THW/1.5G	Dai. 1/2" EMT
6	RECEPTACLE STORAGE+WC.	-	-	1,980	32	1	2x4 sq.mm. THW/1.5G	Dai. 1/2" EMT
8	SPARE	-	-	-	32	1	-	-
10	SPARE	-	-	-	32	1	-	-
12	SPARE	-	-	-	32	1	-	-
TOTAL LOAD/PHASE		2,585	4,830	3,780	MAIN CIRCUIT		CABLE CONNECTION	RACE WAY
TOTAL LOAD		11,195			MAIN LUG		4x16 sq.mm.THW	WIRE WAY
Maximum Current (A) - Demand Factor 100%		21.95					1x10 sq.mm. THW(G)	



ฝ่ายก่อสร้างและบำรุงรักษา
สำนักงานเลขาธิการกรมปศุสัตว์
กระทรวงเกษตรและสหกรณ์

แบบก่อสร้าง
โรงฆ่าสุกรกำลังการผลิต 15 ตัว/ชม.

มาตราส่วน ไม่มี

แสดง
LOAD SCHEDULE

แบบเลขที่ 50 / 2550
แผ่นที่ 1 / 1


เขียน
นายชวาล ช่างทอง

ตรวจ
นายรังสรรค์ คำชุ่ม

เห็นชอบ

อนุมัติ

หมายเหตุ
ห้ามวัดระยะจากแบบให้ยึดถือ
ตัวเลขที่ปรากฏในแบบเป็นหลัก

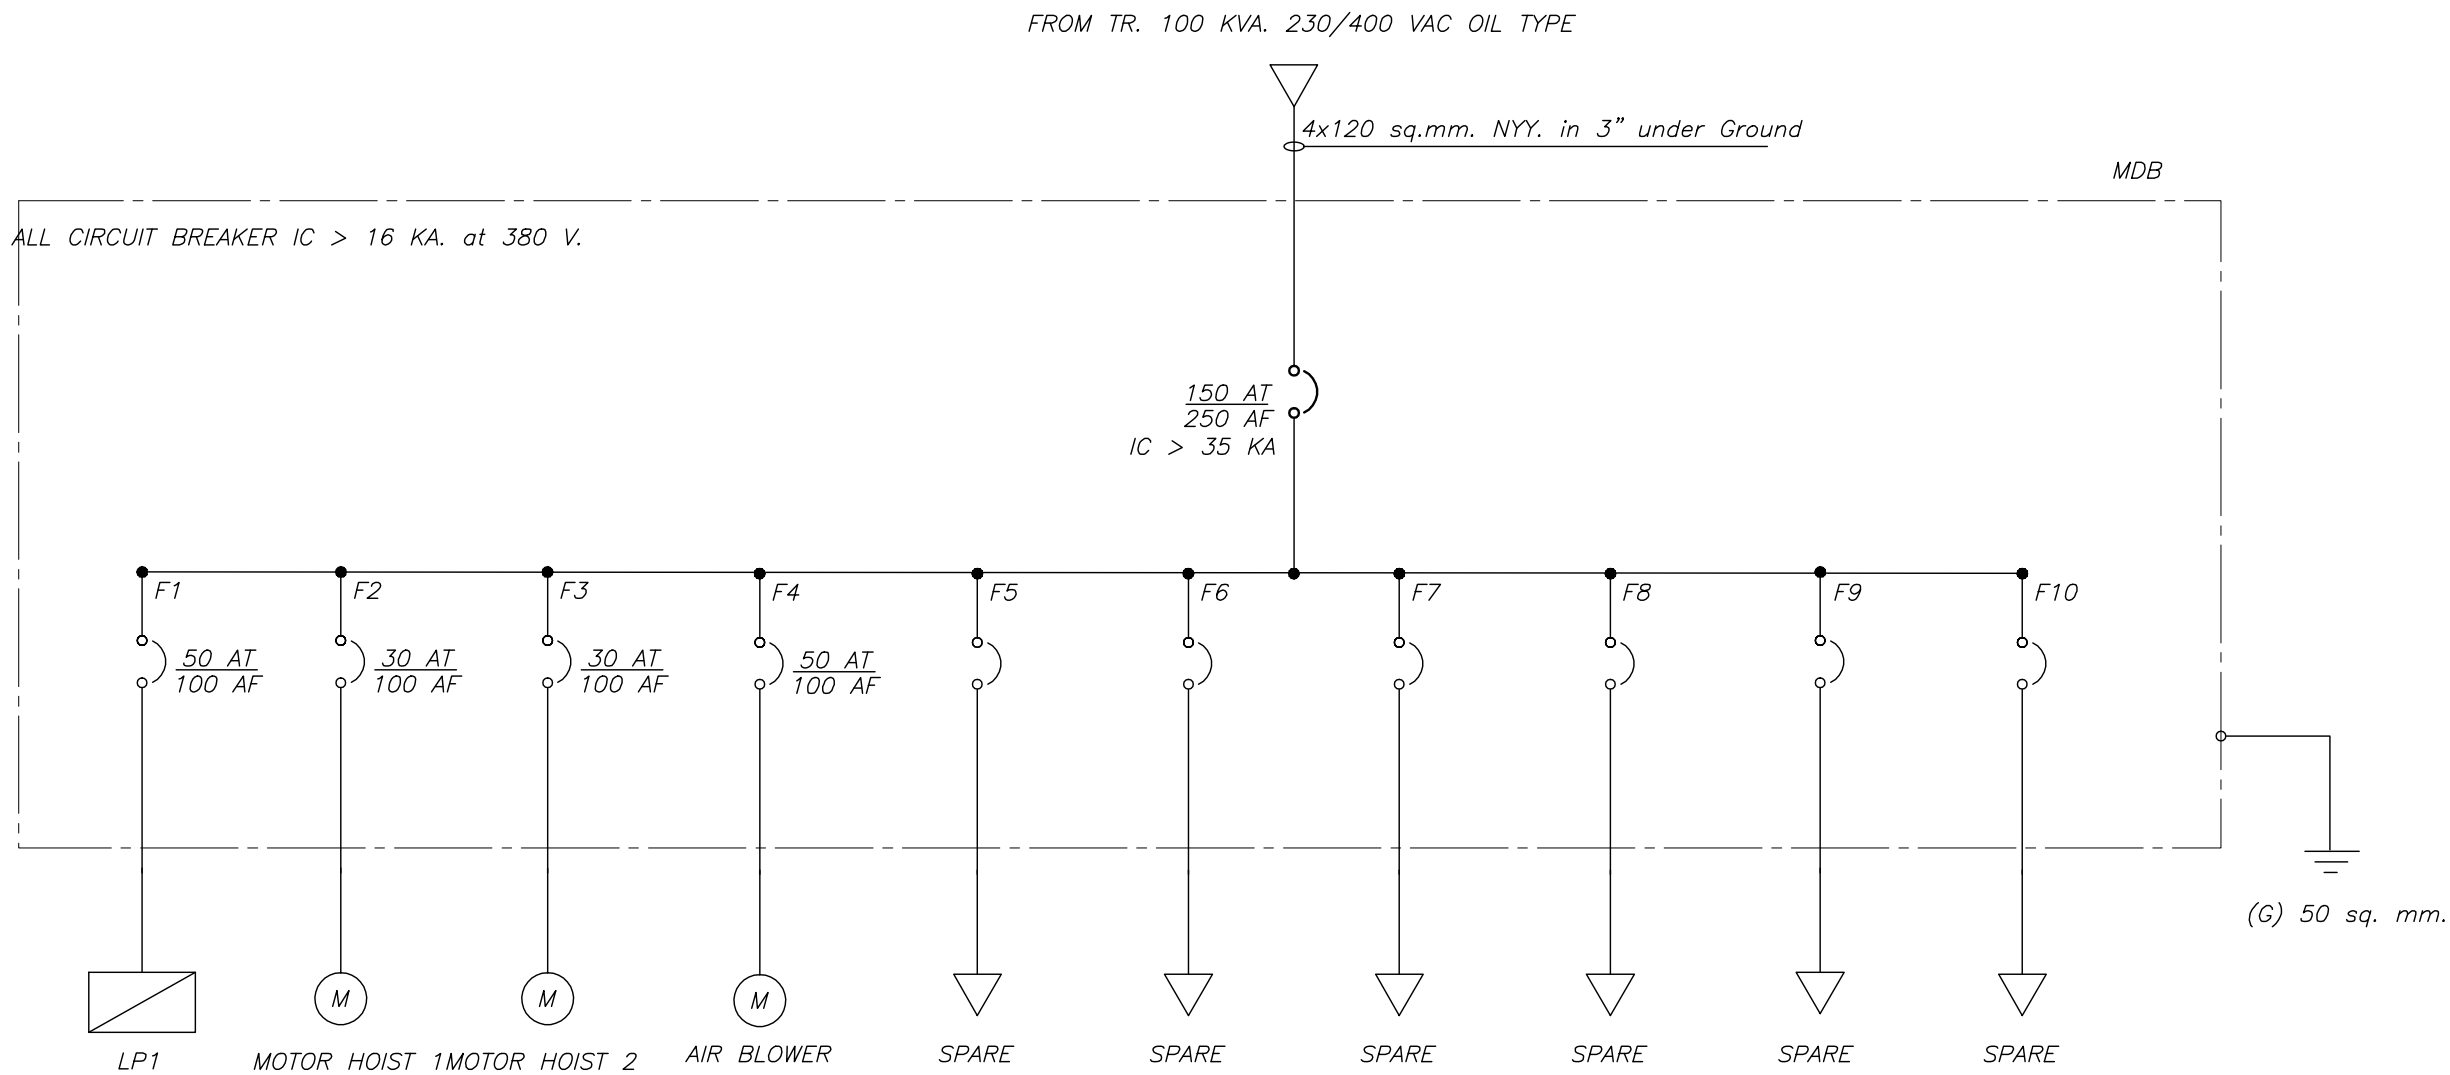

SINGLE LINE DIAGRAM



ฝ่ายก่อสร้างและบำรุงรักษา
สำนักงานเลขานุการกรม
กรมปศุสัตว์
กระทรวงเกษตรและสหกรณ์

แบบก่อสร้าง

โรงฆ่าสุกรกำลังการผลิต 15 ตัว/ชม.

มาตรฐาน ไม่มี

แสดง

SINGLE LINE DIAGRAM

แบบเลขที่

50 / 2550

แผ่นที่

1 / 1

เขียน

นายชวาล ช่างทอง

ตรวจ

นายรังสรรค์ คำชุ่ม

เห็นชอบ

อนุมัติ

หมายเหตุ

ห้ามวัดระยะจากแบบให้ยึดถือ
ตัวเลขที่ปรากฏในแบบเป็นหลัก



ฝ่ายก่อสร้างและบำรุงรักษา
สำนักงานเลขาธิการกรม
กรมปศุสัตว์
กระทรวงเกษตรและสหกรณ์

แบบก่อสร้าง
โรงฆ่าสุกรกำลังการผลิต 15 ตัว/ชม.

มาตราส่วน 1 : 100

แสดง
แปลนระบบไฟฟ้าแสงสว่าง

แบบเลขที่ 50 / 2550
แผ่นที่ 1 / 1


เขียน
นายชวาล ช่างทอง

ตรวจ
นายรังสรรค์ คำชุ่ม

เห็นชอบ


อนุมัติ

หมายเหตุ
ห้ามวัดระยะจากแบบให้ยึดถือ
ตัวเลขที่ปรากฏในแบบเป็นหลัก

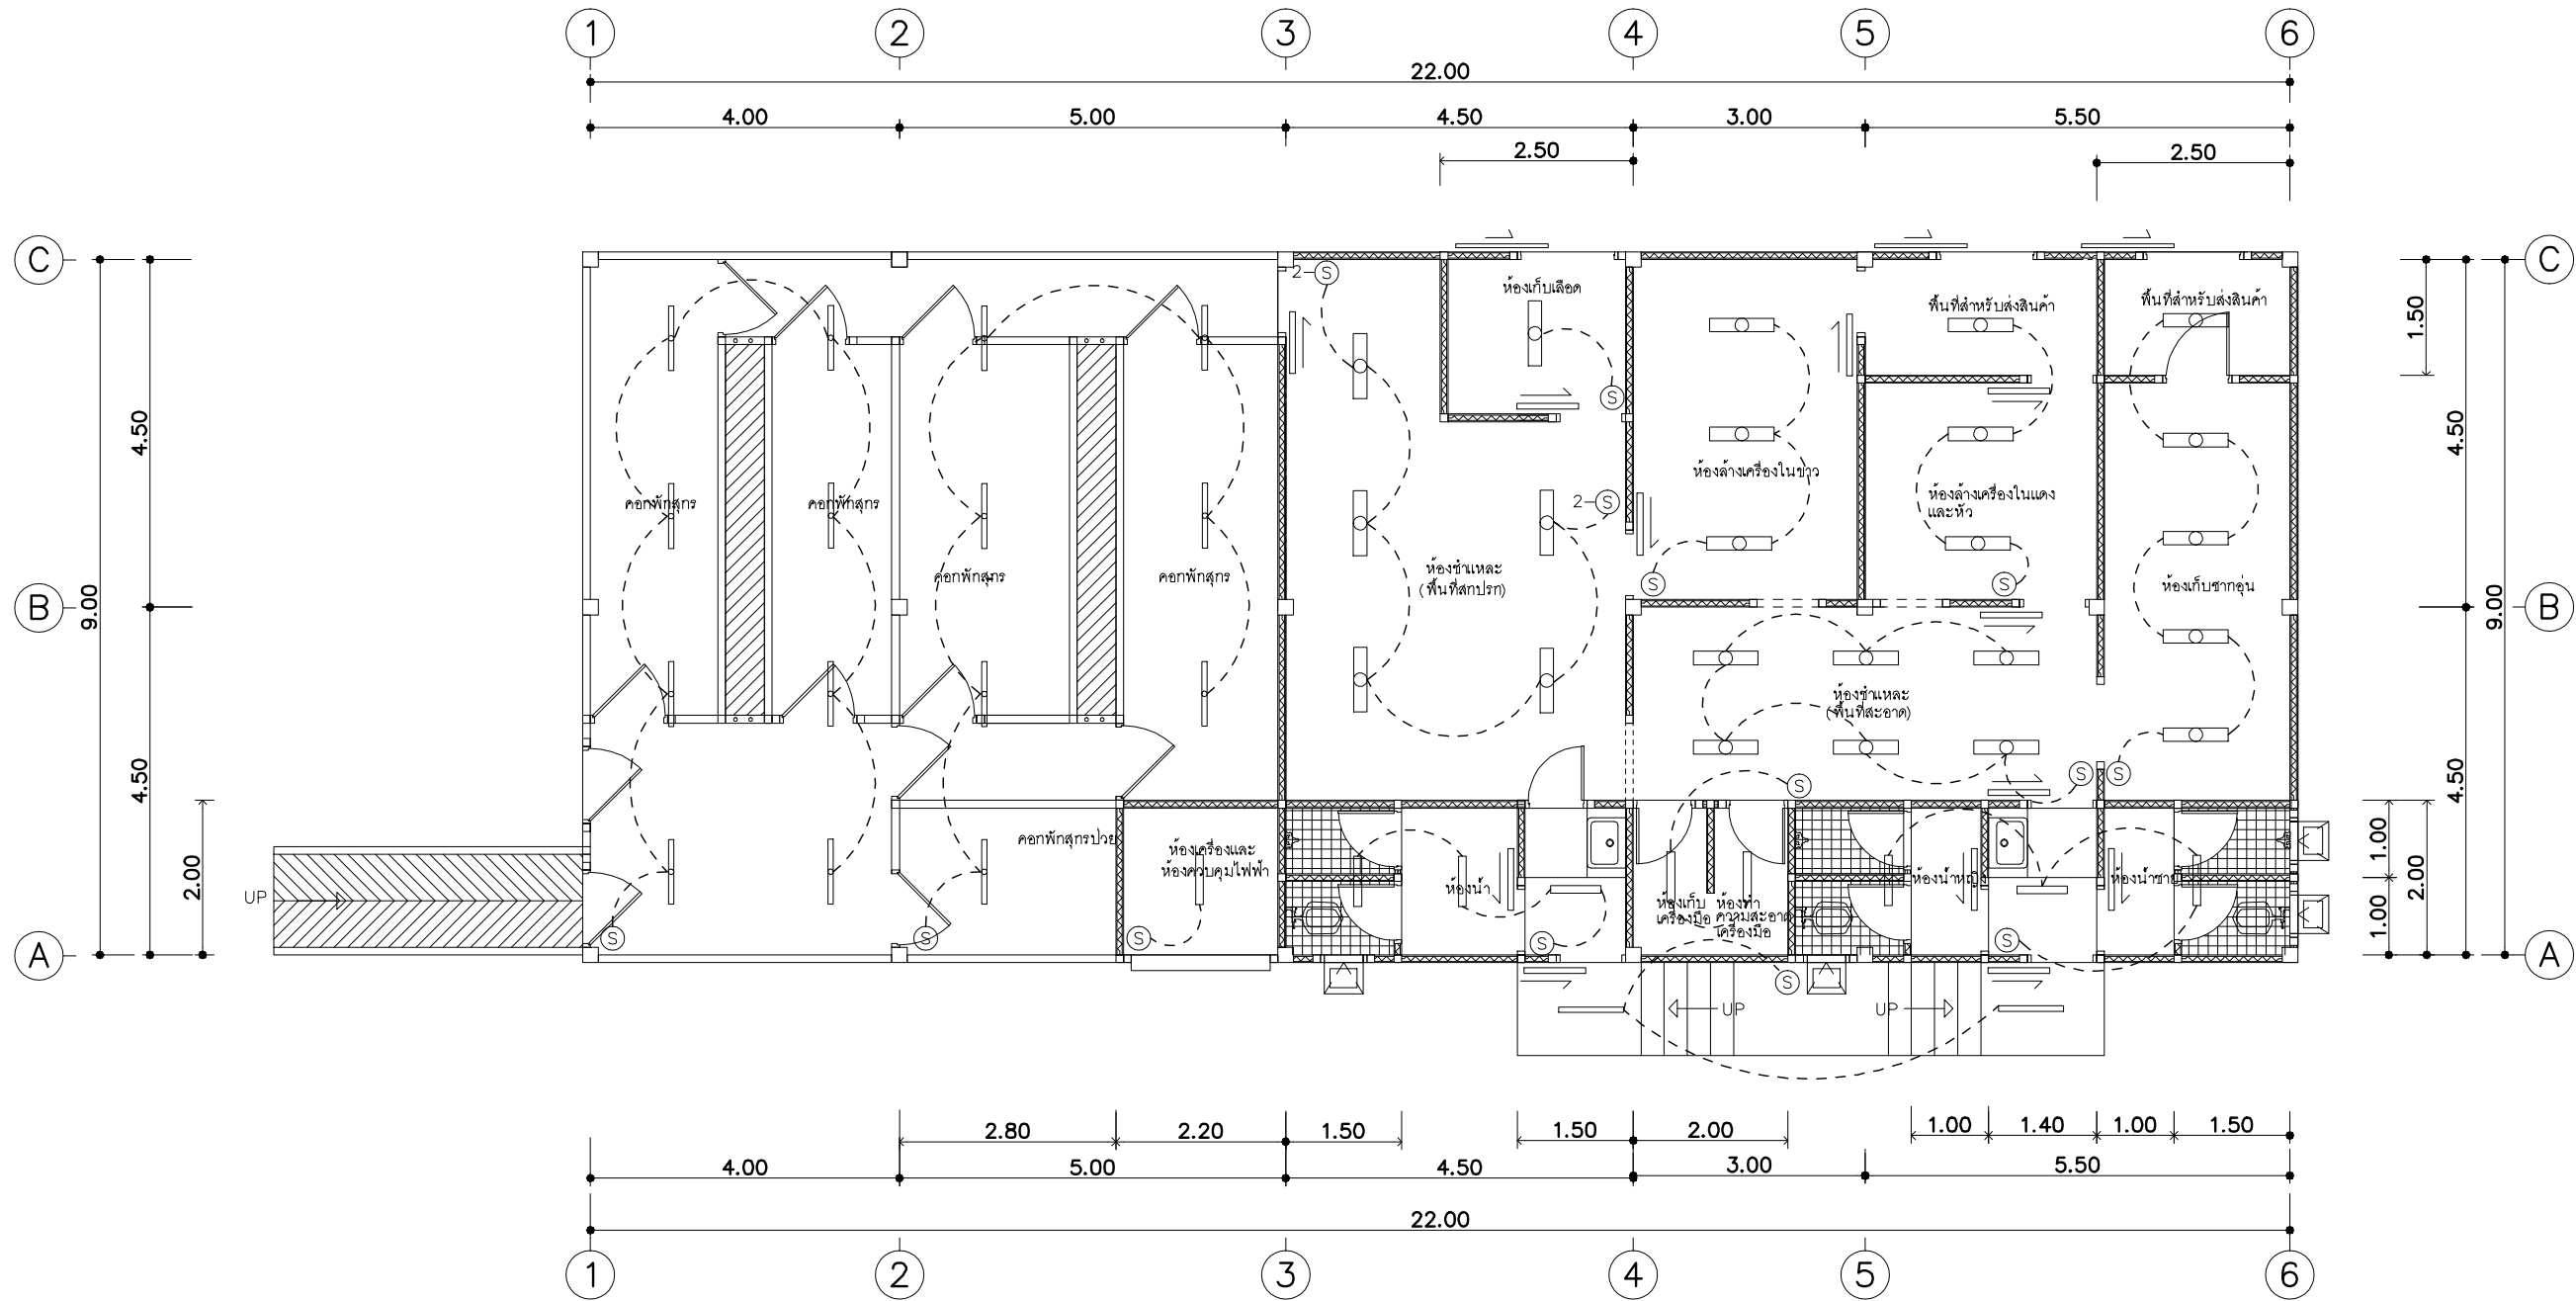

แปลนระบบไฟฟ้าแสงสว่าง

ขนาดกำลังการผลิตไม่เกิน 15 ตัว/ชม.
มาตราส่วน 1 : 100

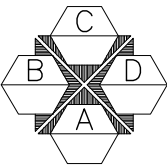



ฝ่ายก่อสร้างและบำรุงรักษา
สำนักงานเลขาธิการกรม
กรมปศุสัตว์
กระทรวงเกษตรและสหกรณ์

แบบก่อสร้าง
โรงฆ่าสุกรกำลังการผลิต 15 ตัว/ชม.

มาตราส่วน 1 : 100

แสดง
แปลนระบบน้ำเสีย

แบบเลขที่ 50 / 2550
แผ่นที่ 1 / 1


เขียน
นายชวลิต ช่างทอง

ตรวจ
นายรังสรรค์ คำชุ่ม

เห็นชอบ

อนุมัติ


หมายเหตุ
ห้ามวัดระยะจากแบบให้ยึดถือ
ตัวเลขที่ปรากฏในแบบเป็นหลัก

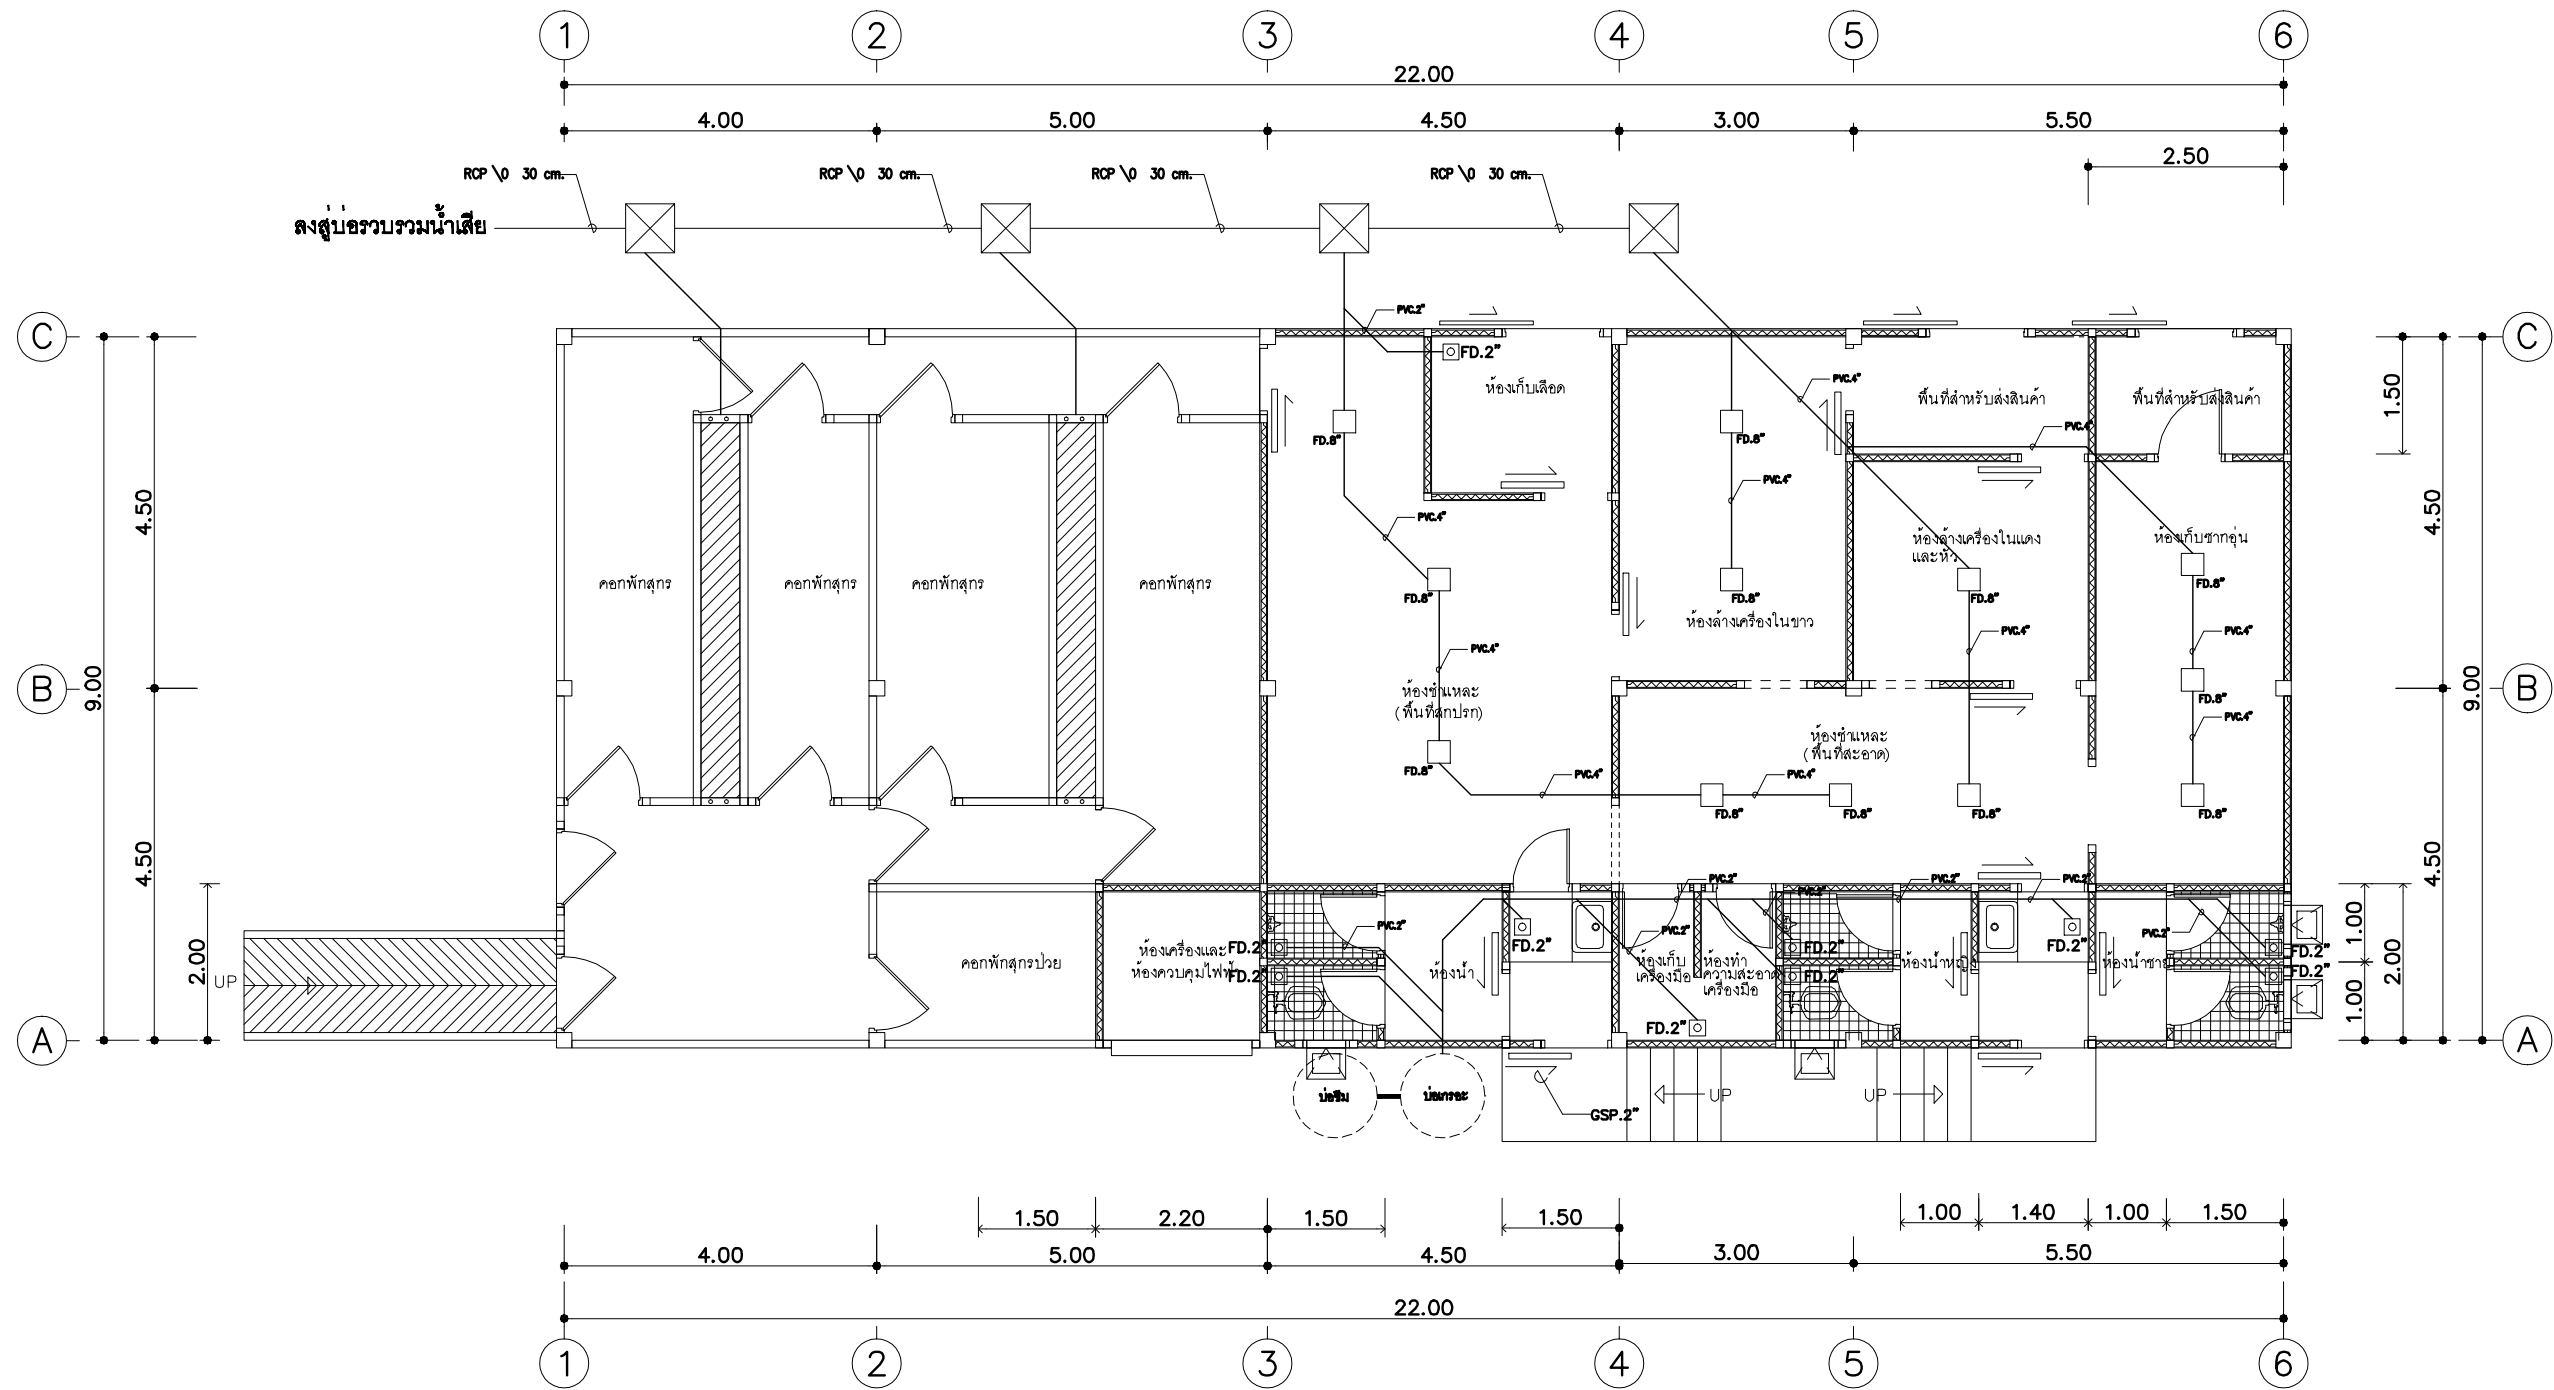

□	FD	2"
□	FD	8"
⊗	บ่อพักน้ำเสีย	

แปลนระบบน้ำเสีย

ขนาดกำลังการผลิตไม่เกิน 15 ตัว/ชม.
มาตราส่วน 1 : 100

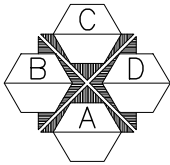



ฝ่ายก่อสร้างและบำรุงรักษา
สำนักงานเลขาธิการกรม
กรมปศุสัตว์
กระทรวงเกษตรและสหกรณ์

แบบก่อสร้าง
โรงฆ่าสุกรกำลังการผลิต 15 ตัว/ชม.

มาตราส่วน 1 : 100

แสดง
แปลนระบบไฟฟ้ากำลัง

แบบเลขที่ 50 / 2550
แผ่นที่ 1 / 1


เขียน
นายชวาล ช่างทอง

ตรวจ
นายรังสรรค์ คำชุ่ม


เห็นชอบ

อนุมัติ

หมายเหตุ
ห้ามวัดระยะจากแบบให้ยึดถือ
ตัวเลขที่ปรากฏในแบบเป็นหลัก

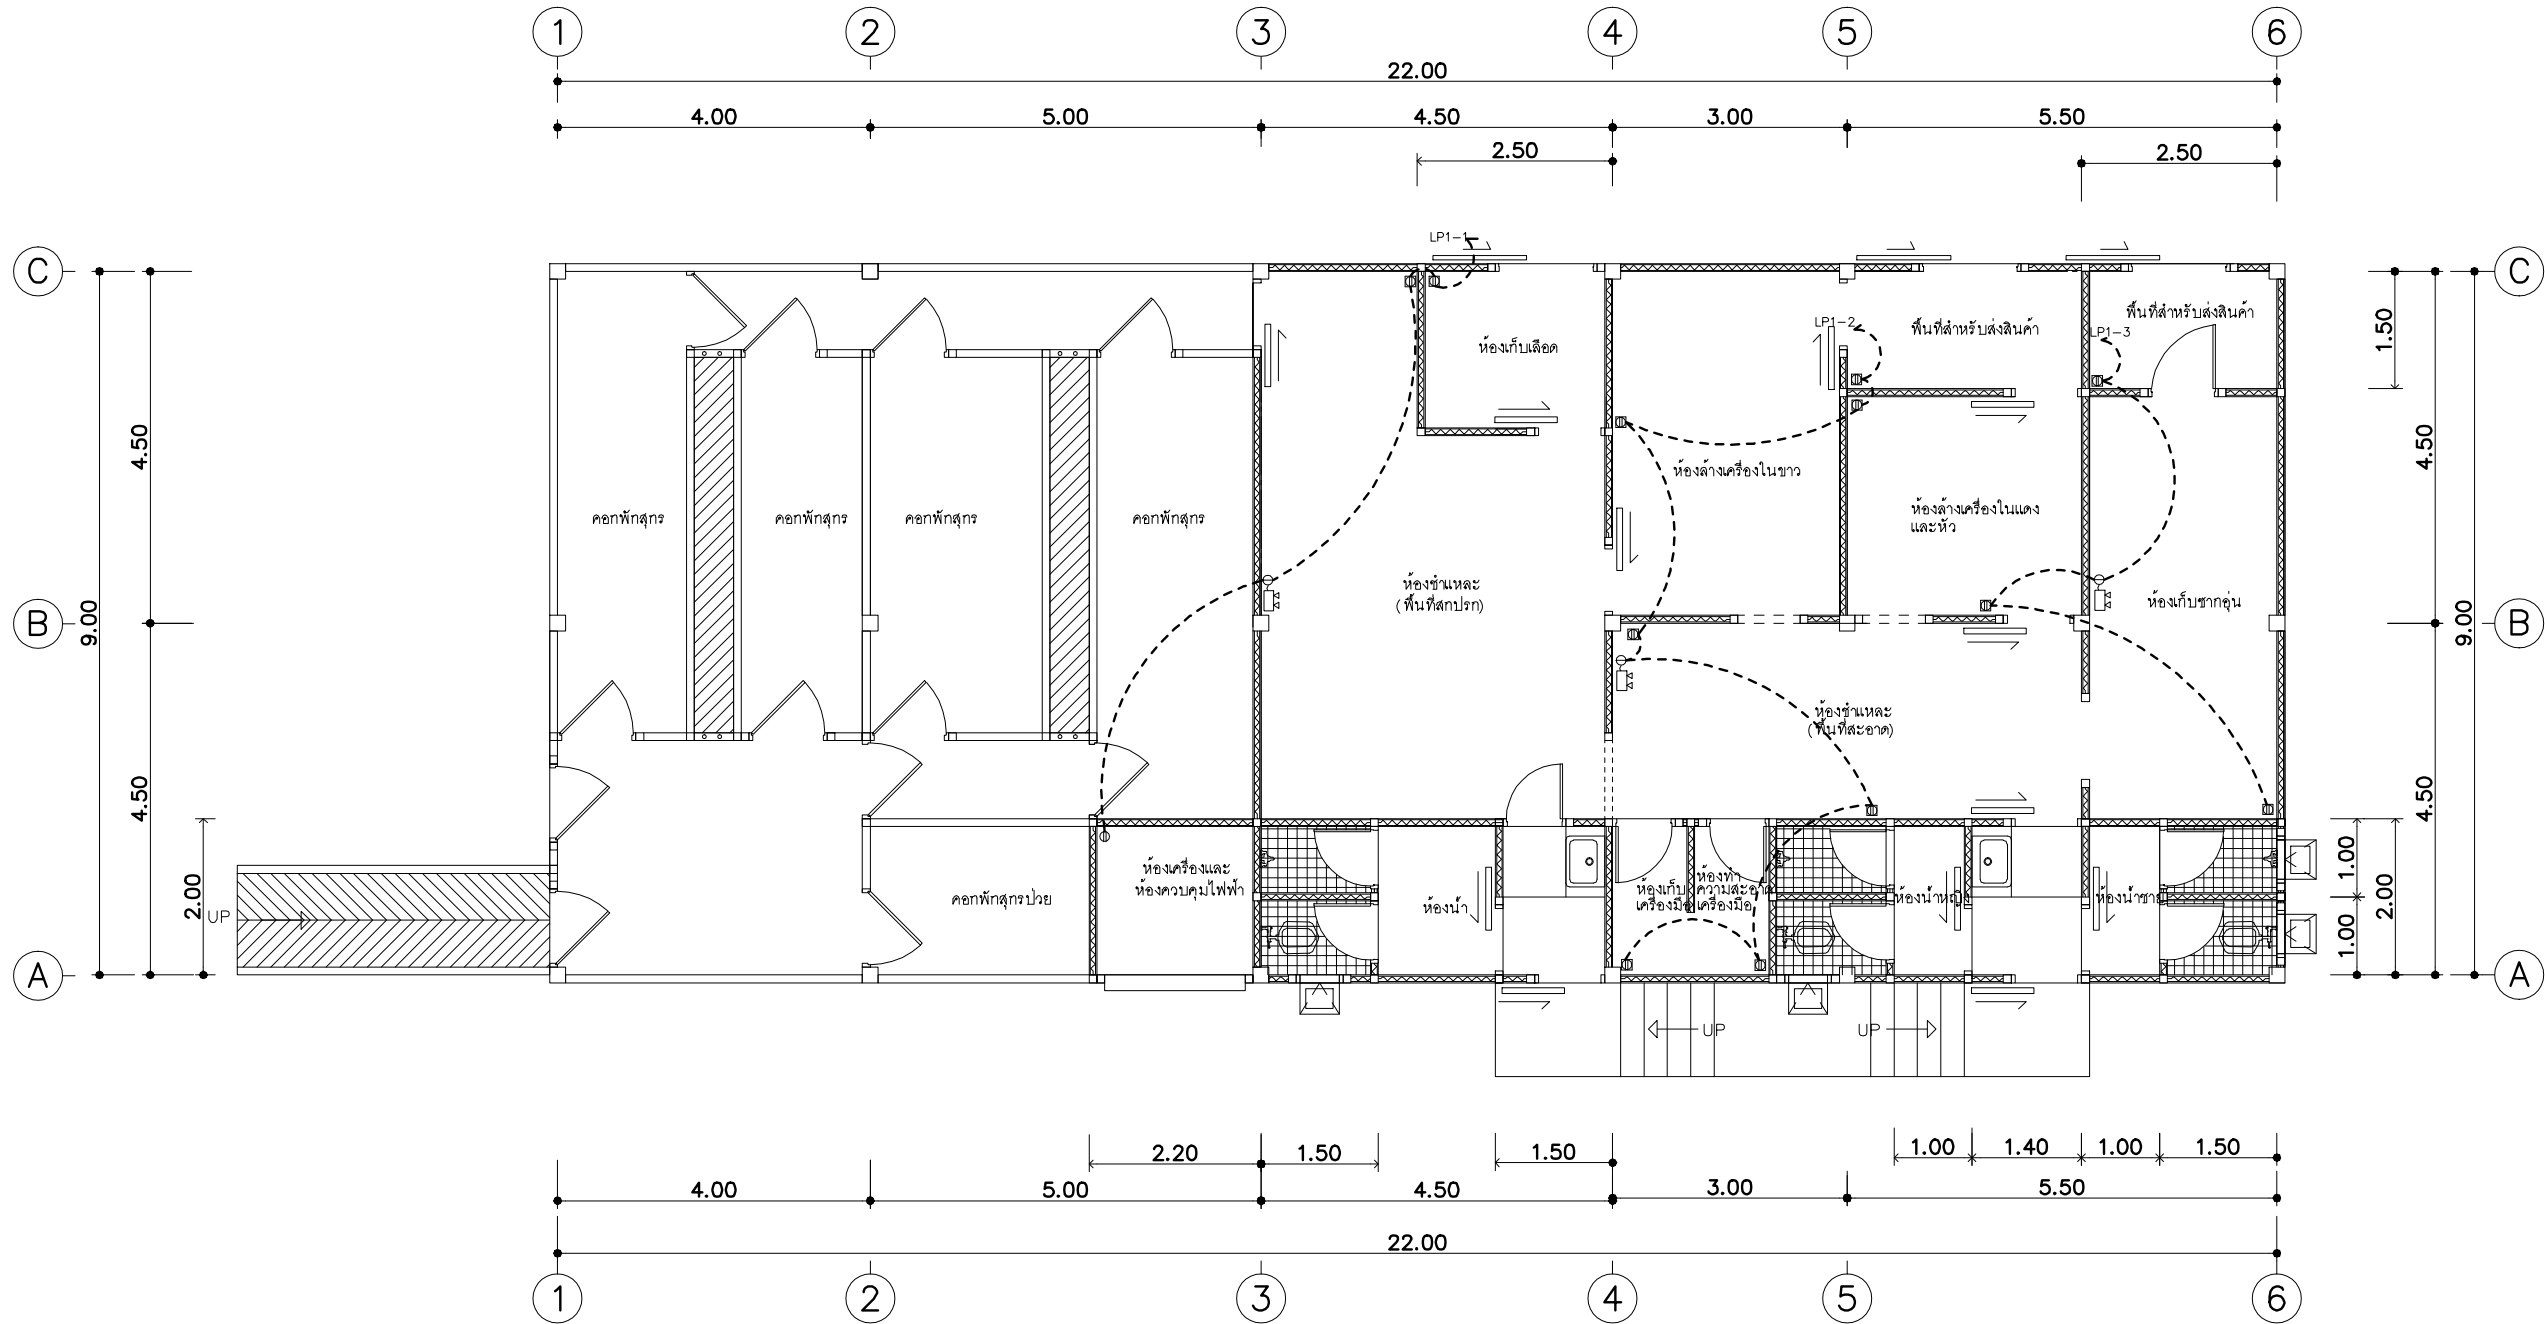

แปลนระบบไฟฟ้ากำลัง
ขนาดกำลังการผลิตไม่เกิน 15 ตัว/ชม.
มาตราส่วน 1 : 100

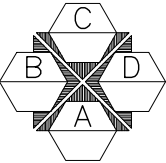



ฝ่ายก่อสร้างและบำรุงรักษา
สำนักงานเลขาธิการกรม
กรมปศุสัตว์
กระทรวงเกษตรและสหกรณ์

แบบก่อสร้าง

โรงฆ่าสุกรกำลังการผลิต 15 ตัว/ชม.

มาตราส่วน 1 : 75

แสดง

ขยายโครงสร้างหลังคา

แบบเลขที่

50 / 2550

แผ่นที่

1 / 1

เขียน

นายชวาล ช่างทอง

ตรวจ


นายรังสรรค์ คำชุ่ม

เห็นชอบ

อนุมัติ


หมายเหตุ

ห้ามวัดระยะจากแบบให้ยึดถือ
ตัวเลขที่ปรากฏในแบบเป็นหลัก

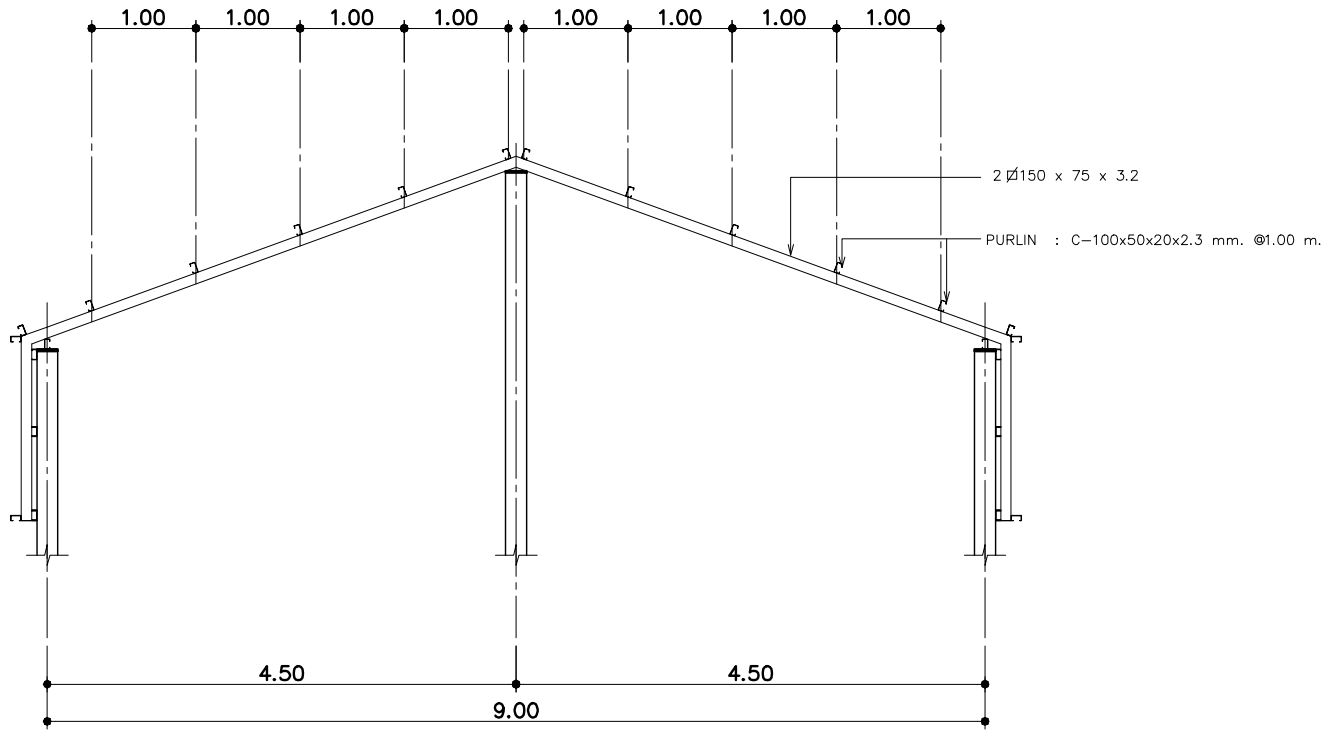

ขยายโครงหลังคา T2

มาตราส่วน 1 : 75

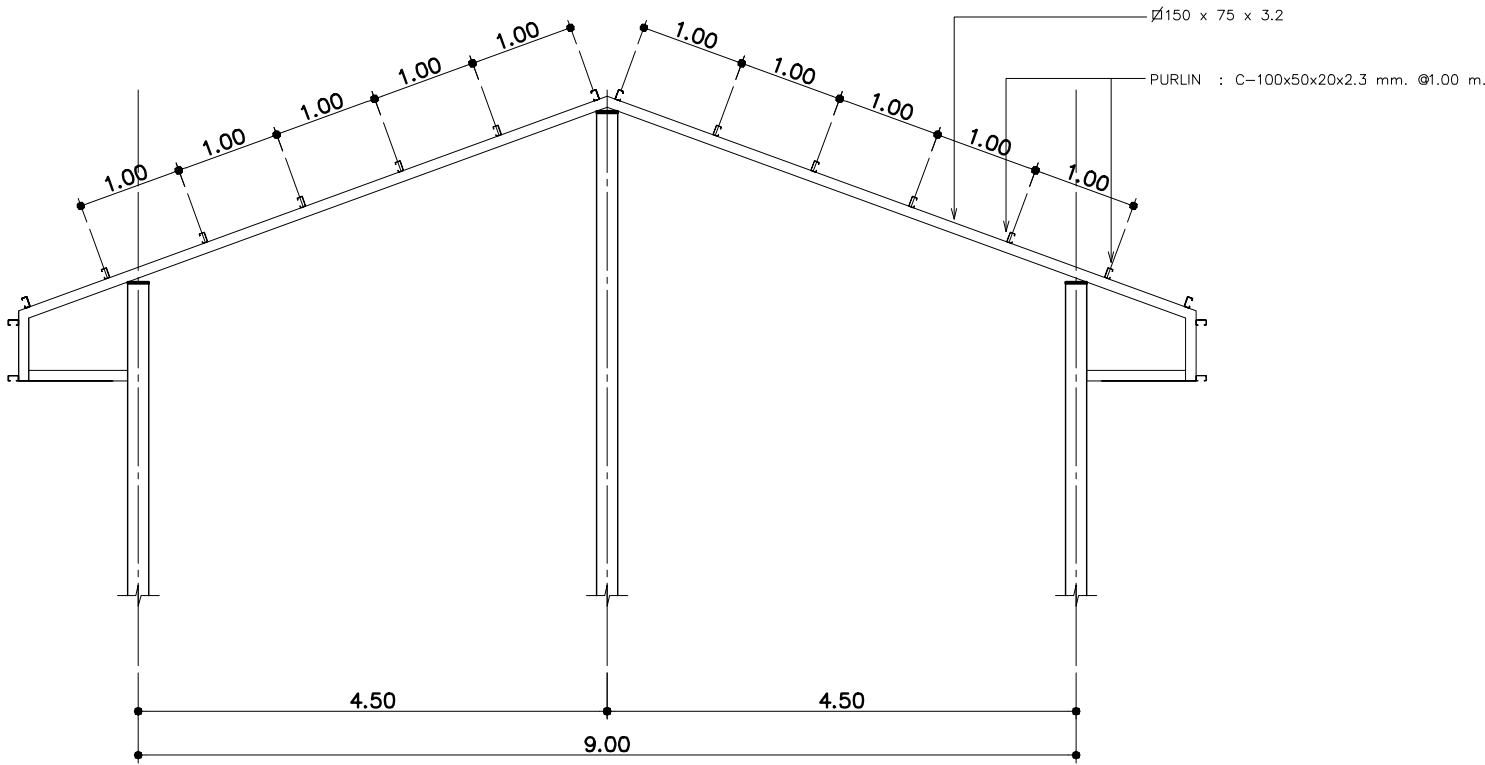

ขยายโครงหลังคา T1

มาตราส่วน 1 : 75



ฝ่ายก่อสร้างและบำรุงรักษา
สำนักงานเลขาธิการกรม
กรมศิลปากร
กระทรวงเกษตรและสหกรณ์

แบบก่อสร้าง
โรงฆ่าสุกรกำลังการผลิต 15 ตัว/ชม.

มาตราส่วน 1 : 100

แสดง
แปลน โครงสร้างคาน, พื้น

แบบเลขที่ 50 / 2550
แผ่นที่ 1 / 1


เขียน
นายชวลิต ช่างทอง

ตรวจ
นายรังสรรค์ คำชุ่ม


เห็นชอบ

อนุมัติ

หมายเหตุ
ห้ามวัดระยะจากแบบให้ยึดถือ
ตัวเลขที่ปรากฏในแบบเป็นหลัก

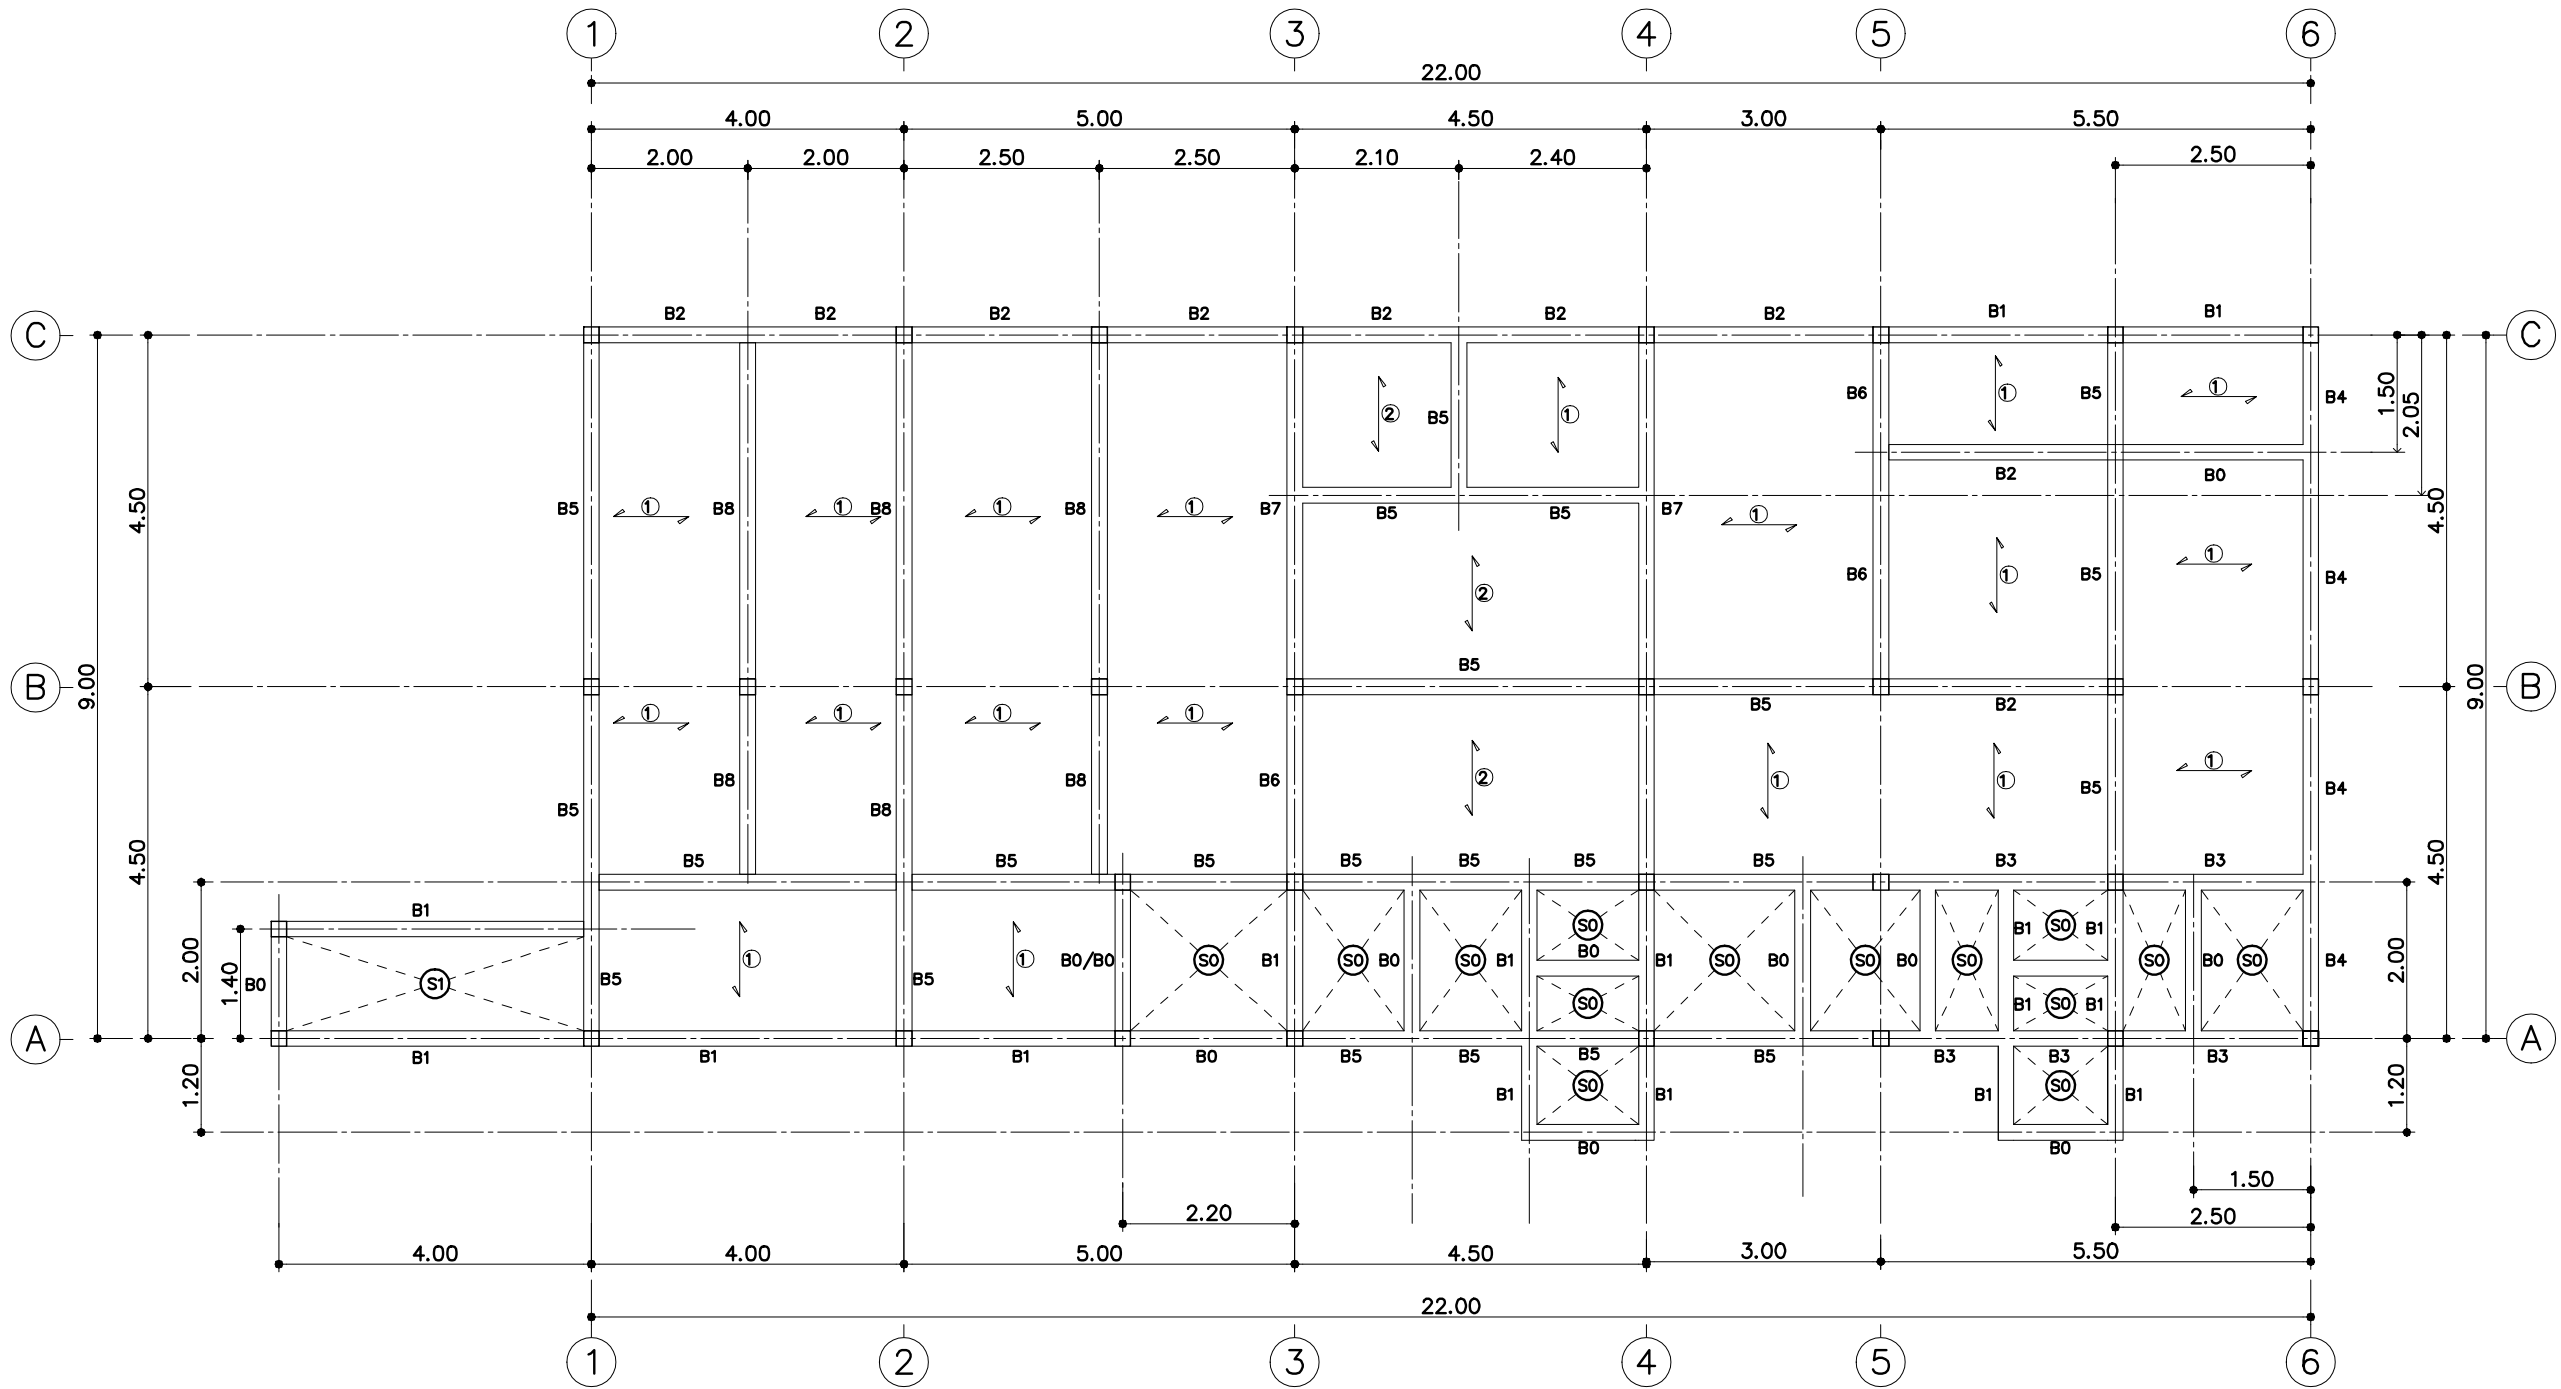

แปลนโครงสร้างคาน , พื้น
ขนาดกำลังการผลิตไม่เกิน 15 ตัว/ชม.
มาตราส่วน 1 : 100

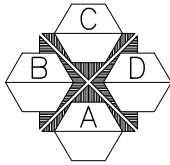

① = พื้นสำเร็จรูป LL = 400 kg/m²
② = พื้นสำเร็จรูป LL = 1000 kg/m²



ฝ่ายก่อสร้างและบำรุงรักษา
สำนักงานเลขาธิการกรม
กรมปศุสัตว์
กระทรวงเกษตรและสหกรณ์

แบบก่อสร้าง

โรงฆ่าสุกรกำลังการผลิต 15 ตัว/ชม.

มาตราส่วน 1 : 100

แสดง

แปลนฐานราก

แบบเลขที่

50 / 2550

แผ่นที่

1 / 1

เขียน

นายชวาล ช่างทอง

ตรวจ


นายรังสรรค์ คำชุ่ม

เห็นชอบ

อนุมัติ


หมายเหตุ


ห้ามวัดระยะจากแบบให้ยึดถือ
ตัวเลขที่ปรากฏในแบบเป็นหลัก

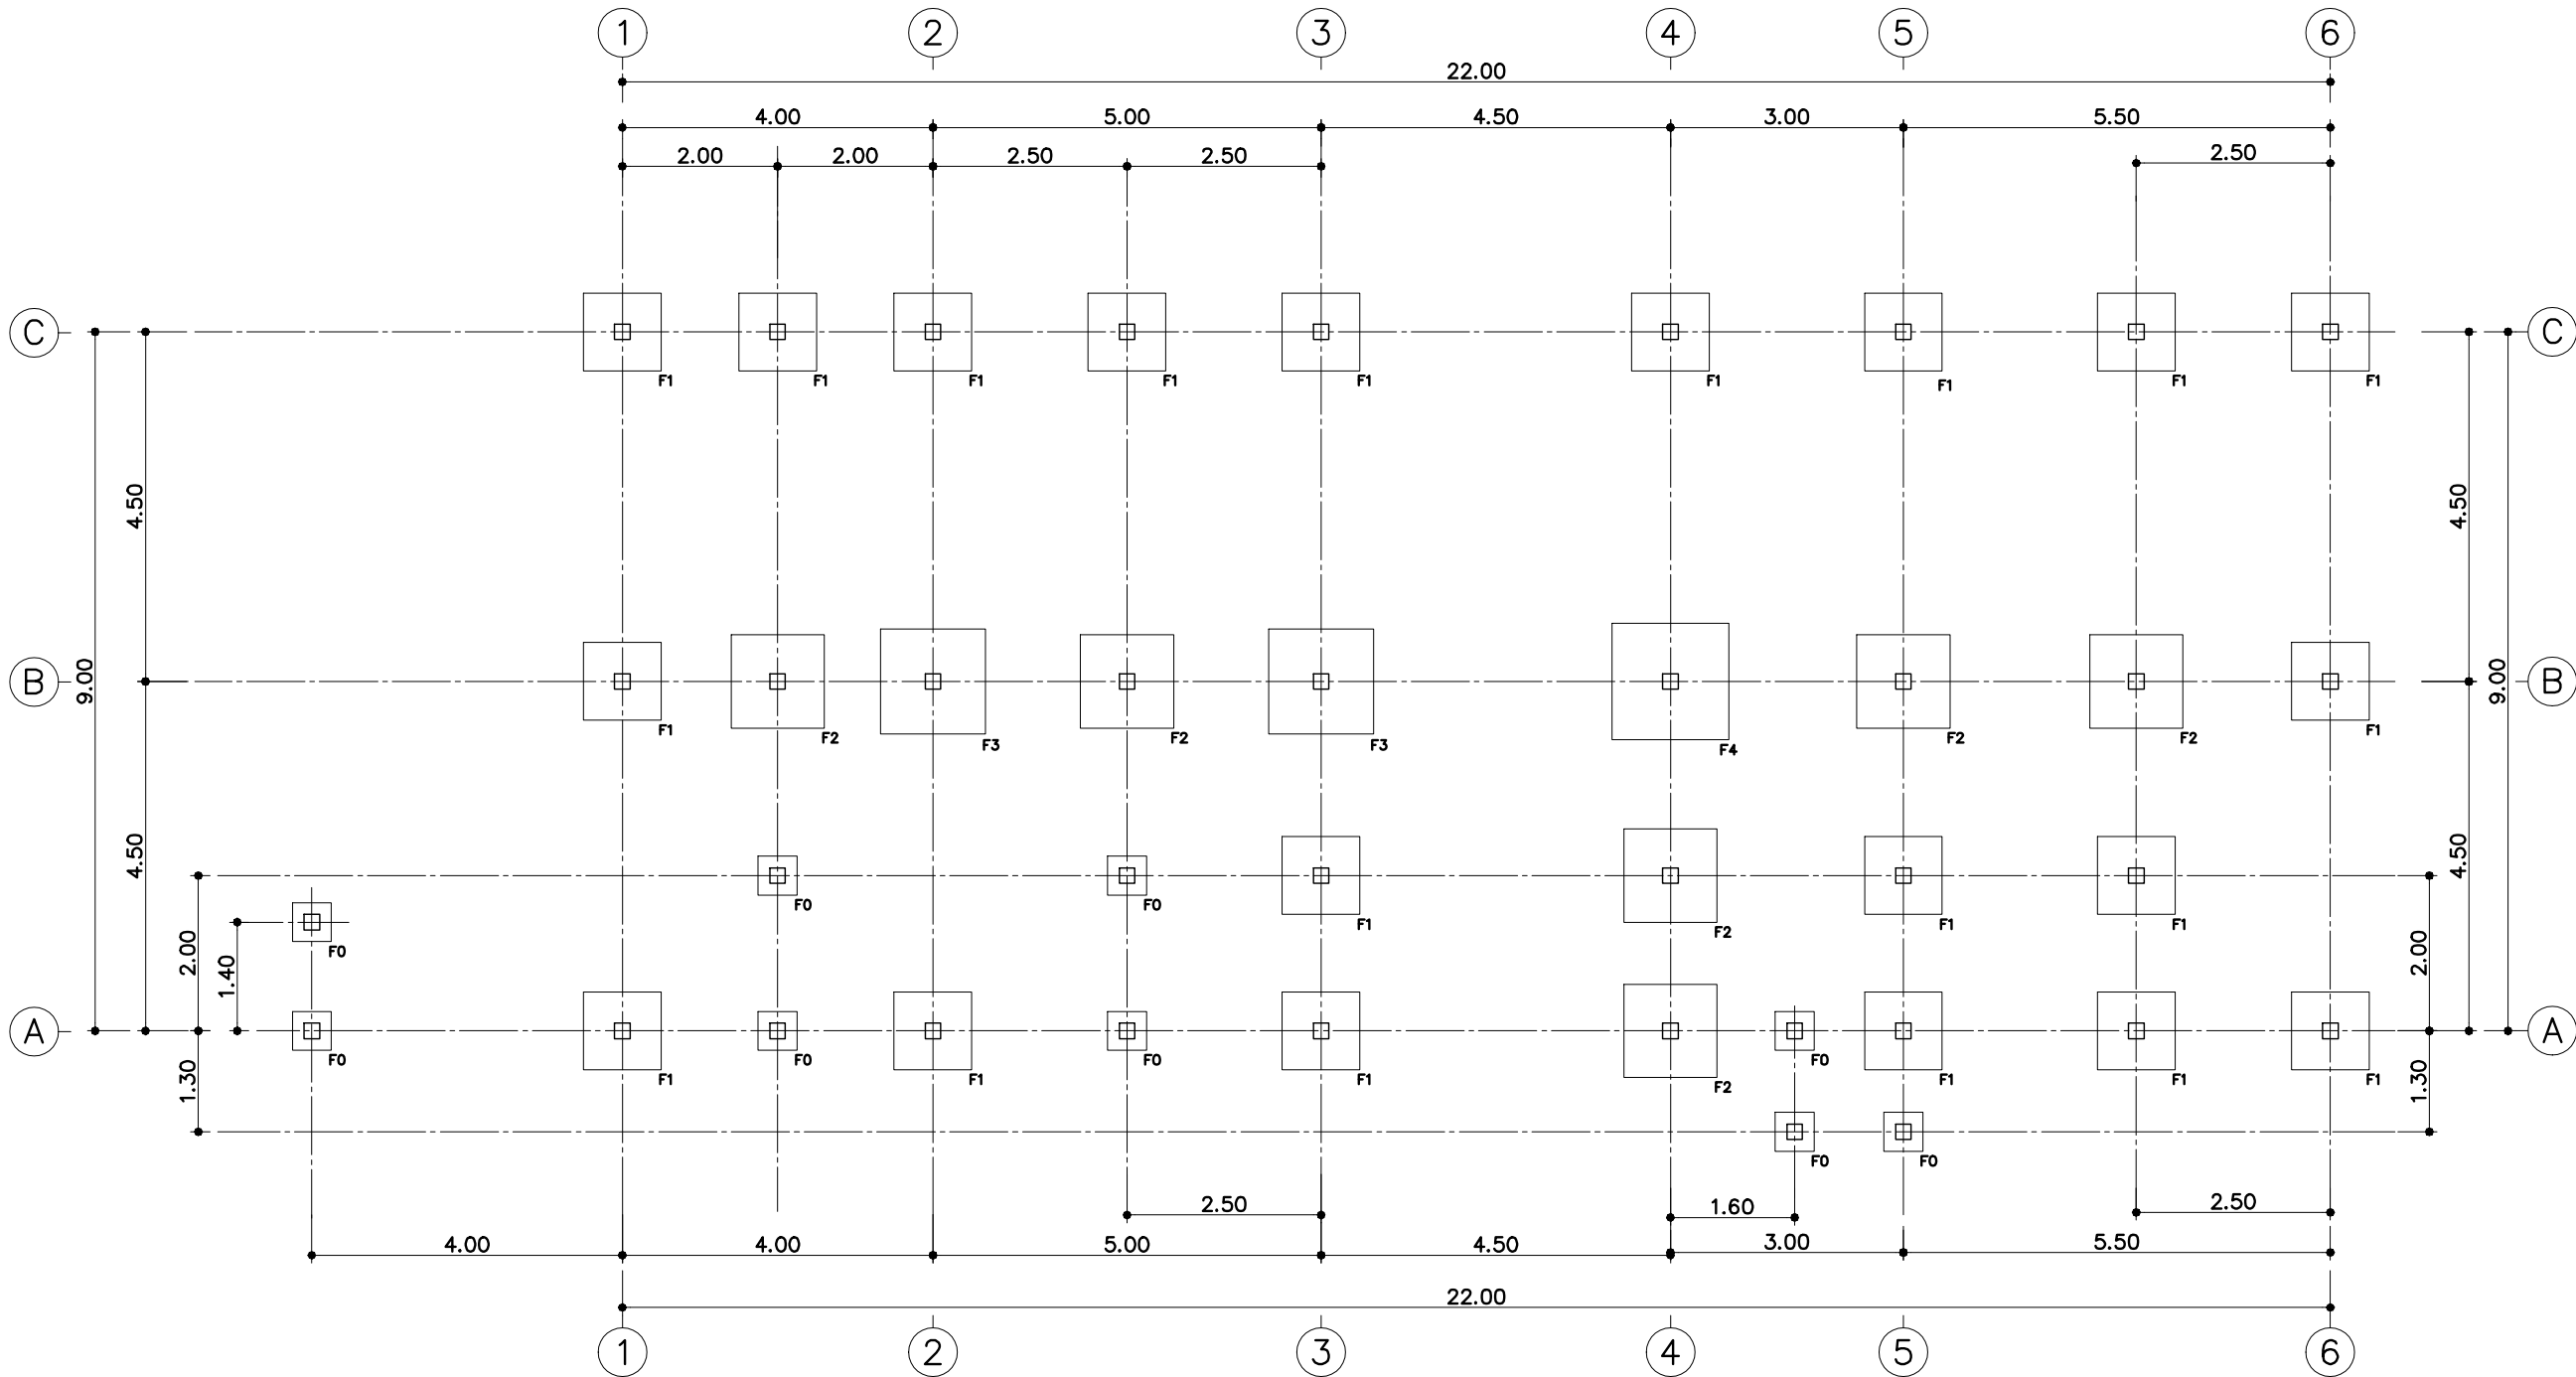

แปลนฐานราก

ขนาดกำลังการผลิตไม่เกิน 15 ตัว/ชม.
มาตราส่วน 1 : 100

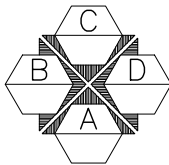

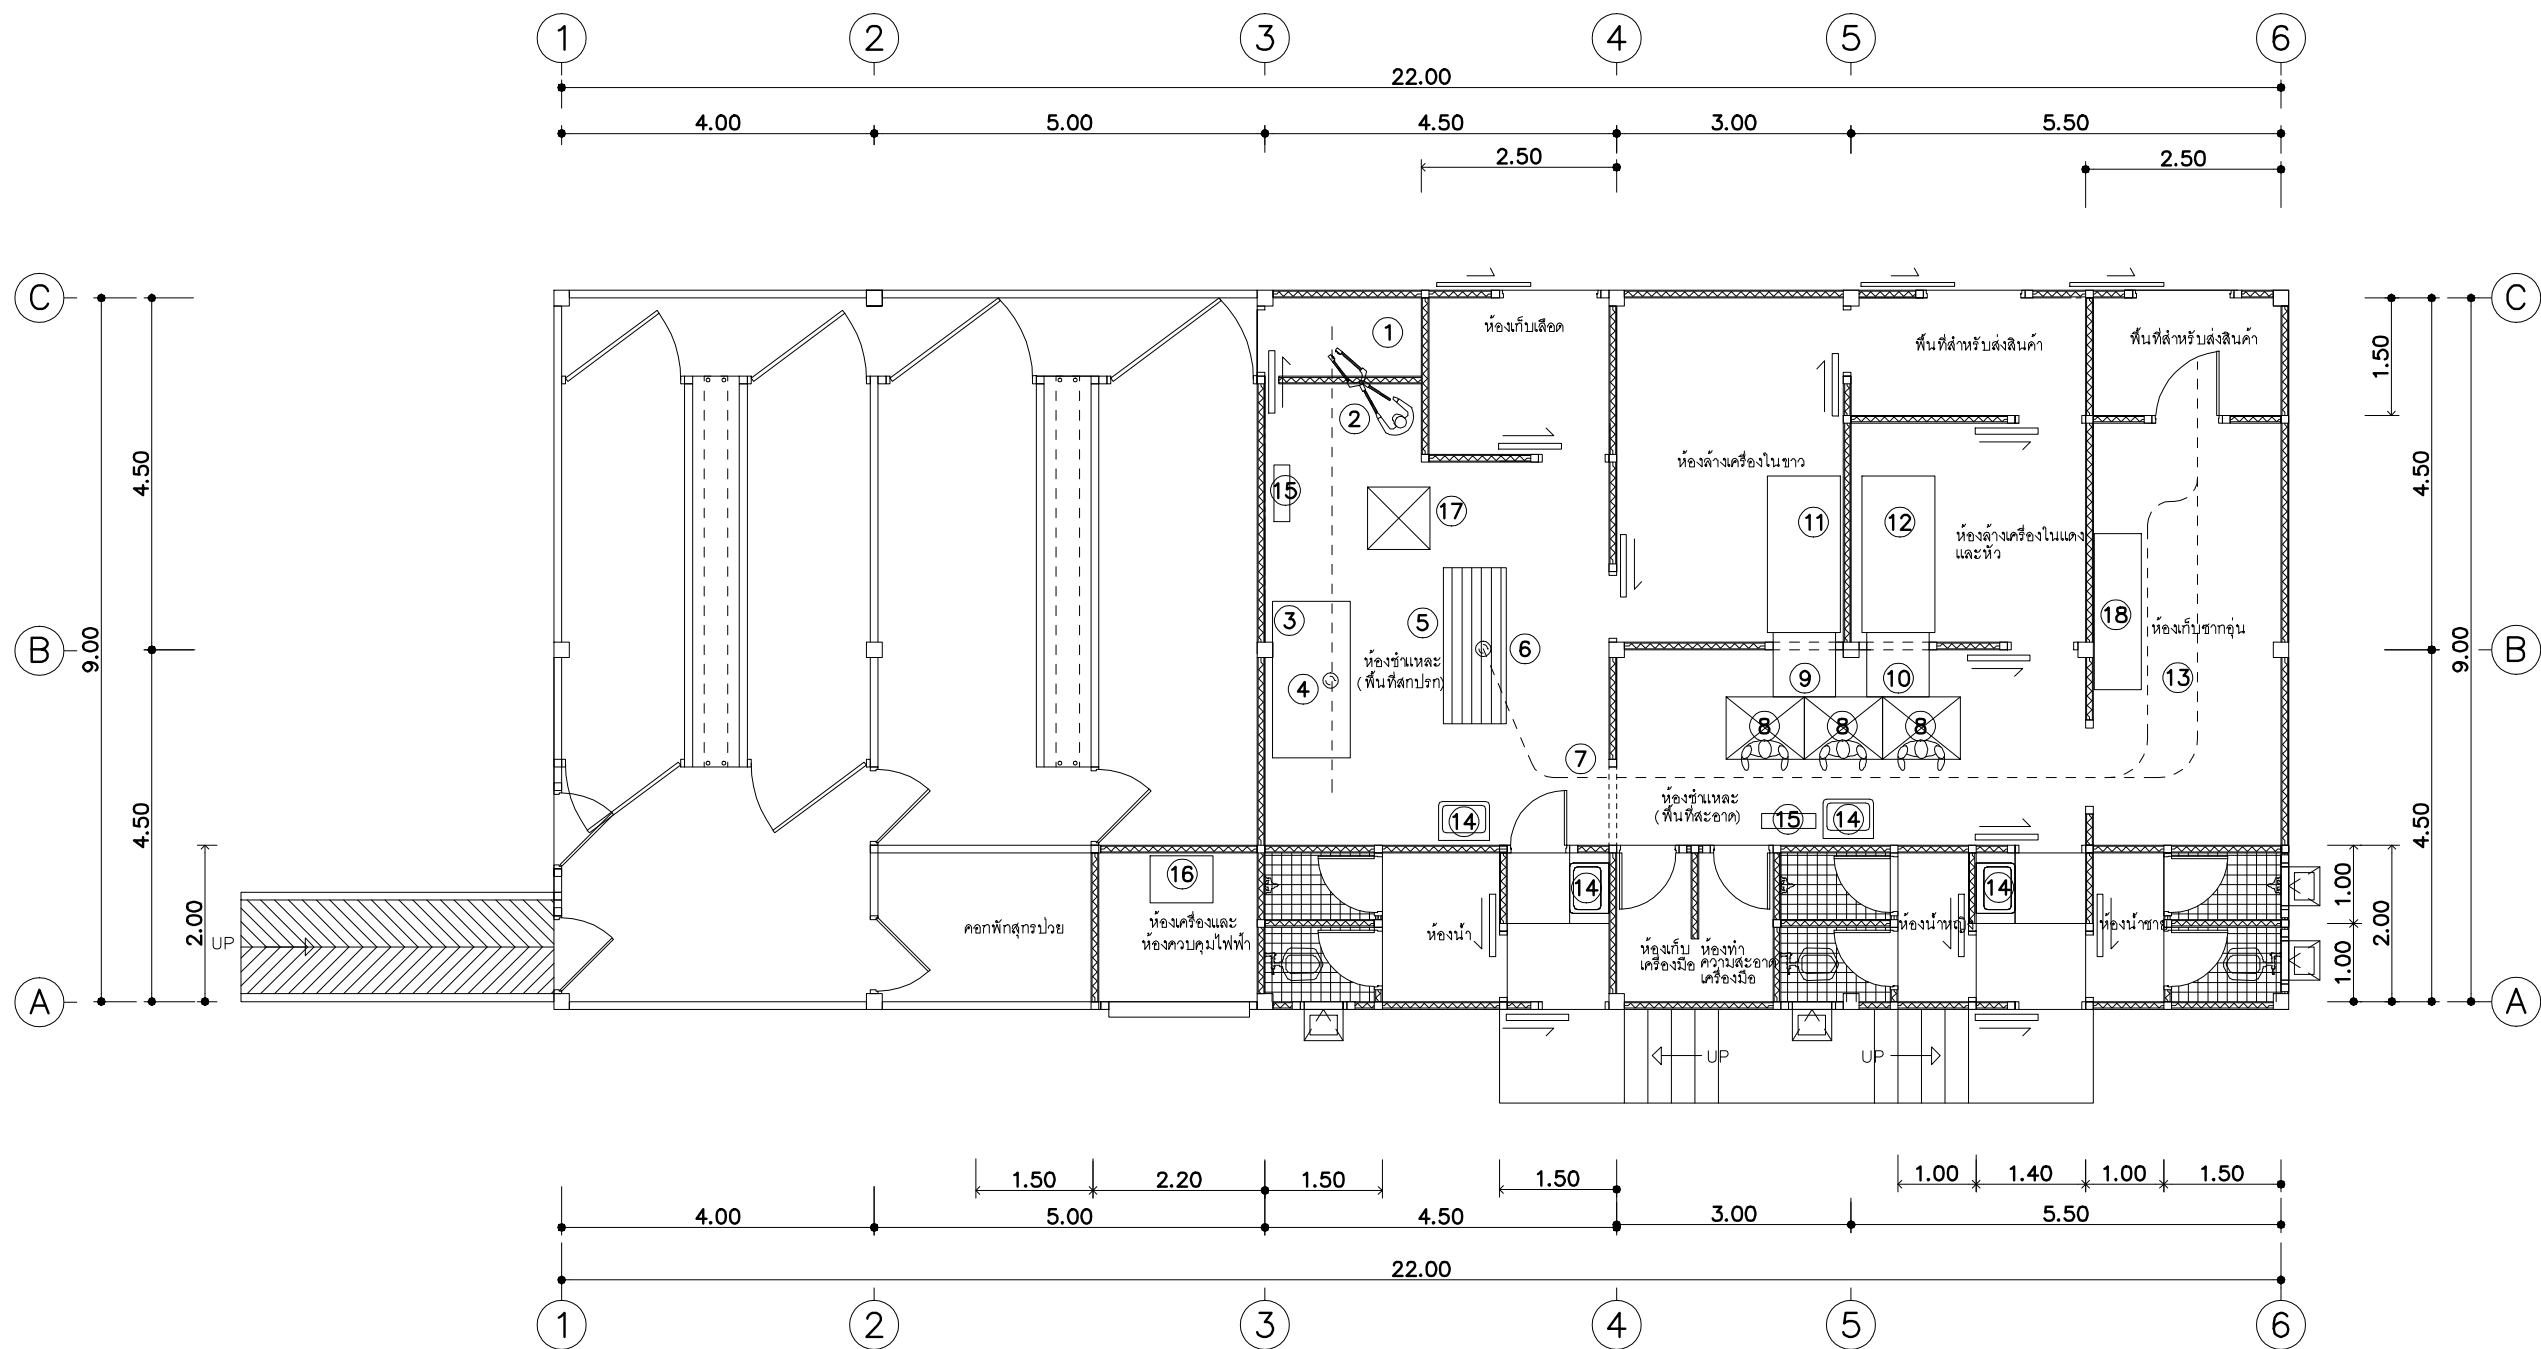

รายการ					
①	คอกบังคับส่วนสลับ	⑧	แท่นยืนชำแหละซาก	⑮	เครื่องล้างฆ่าเชื้อมิด
②	เครื่องทำให้สลับด้วยไฟฟ้า	⑨	รางส่งเครื่องในขาว	⑯	เครื่องทำน้ำร้อนแบบใช้ก๊าซ
③	เครื่องลวกและชุดขน 15-20 ตัว / วัน	⑩	รางส่งเครื่องในแดง	⑰	กระบะบดชิ้นรับเลือด
④	รอกไฟฟ้าและราวแขวนส่วนทางคอ	⑪	โต๊ะล้างเครื่องในขาว	⑱	โต๊ะตัดแต่ง
⑤	โต๊ะรองรับซากสุกร	⑫	โต๊ะล้างเครื่องในแดง	⑲	เครื่องชั่งน้ำหนักสุกร
⑥	รอกไฟฟ้าส่วนชั้นแหละ	⑬	ราวแขวนส่วนเก็บซาก		
⑦	ราวแขวนส่วนชั้นแหละซาก	⑭	อ่างล้างมือแบบเท้าเหยียบ		

แปลนระบบเครื่องจักร
ขนาดกำลังการผลิตไม่เกิน 15 ตัว / ชม.
มาตราส่วน 1 : 100



ฝ่ายก่อสร้างและบำรุงรักษา
สำนักงานเลขาธิการกรม
กรมปศุสัตว์
กระทรวงเกษตรและสหกรณ์

แบบก่อสร้าง
โรงฆ่าสุกรกำลังการผลิต 15 ตัว/ชม.

มาตราส่วน 1 : 100

แสดง
แปลนระบบเครื่องจักร

แบบเลขที่ 50 / 2550
แผ่นที่ 1 / 1


เขียน
นายชวลิต ช่างทอง

ตรวจ
นายรังสรรค์ คำชุ่ม

เห็นชอบ


อนุมัติ

หมายเหตุ
ห้ามวัดระยะจากแบบให้ยึดถือ
ตัวเลขที่ปรากฏในแบบเป็นหลัก

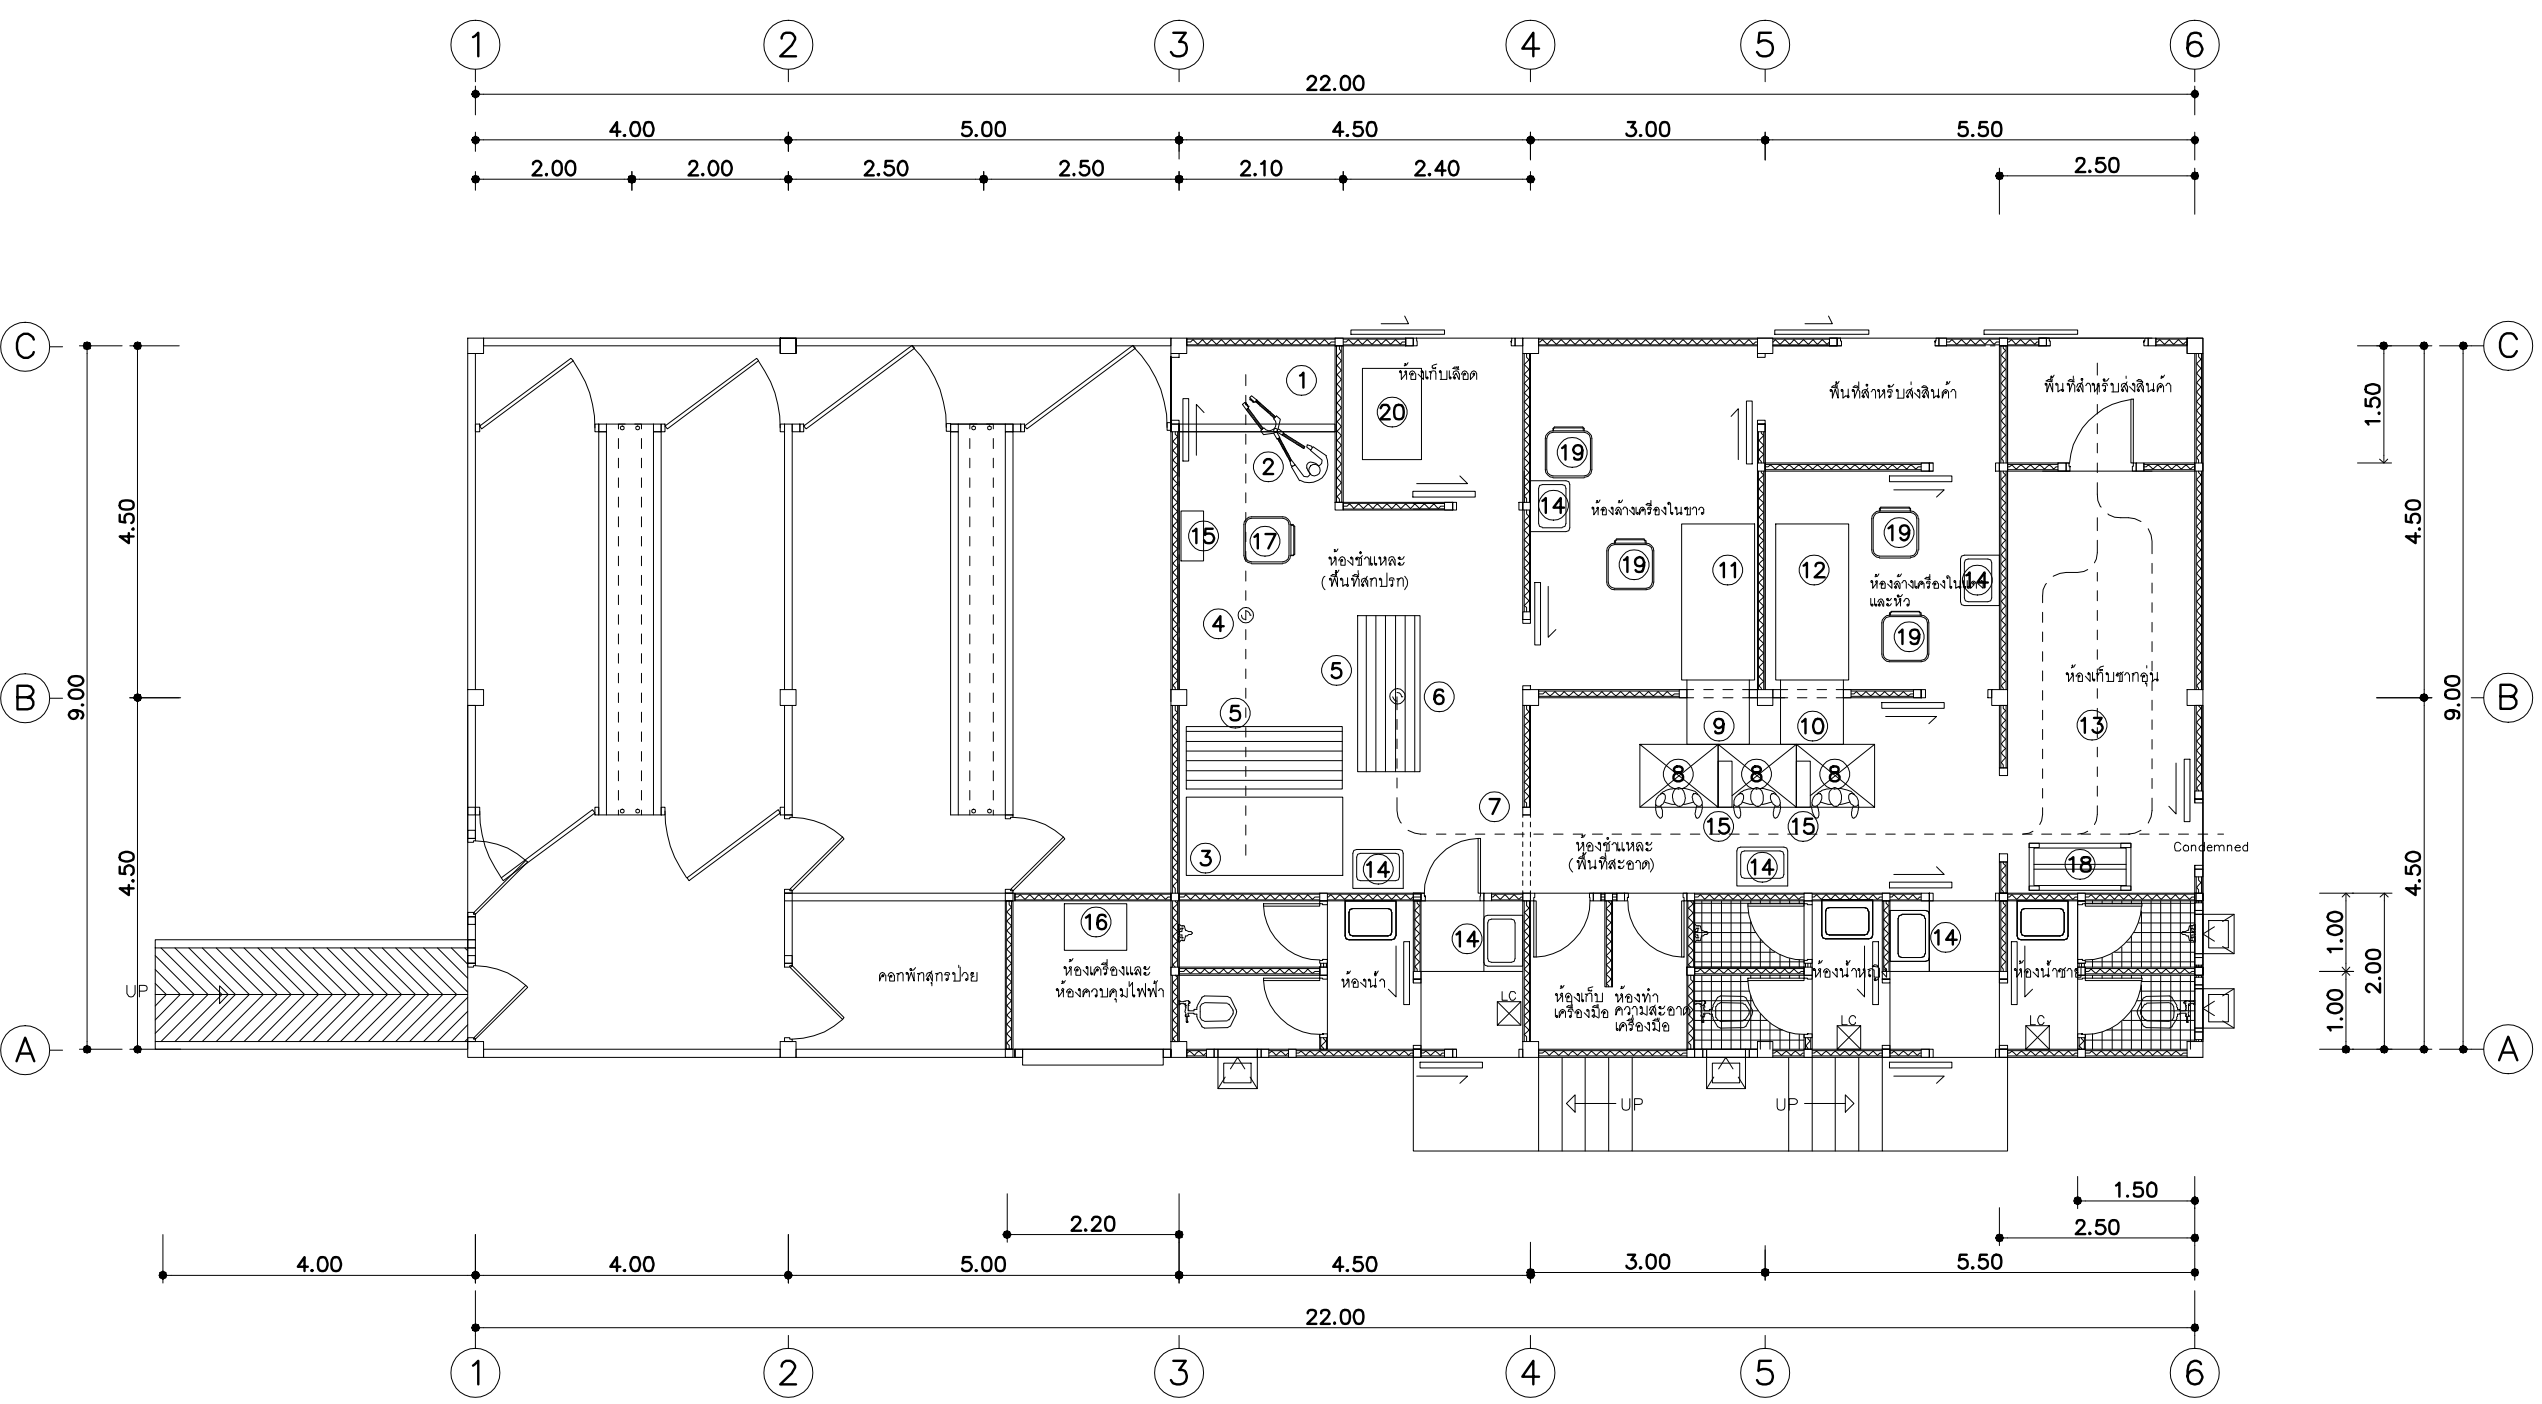

รายการ			
①	คอกบังคับส่วนทำให้สลับ	⑪	โต๊ะล้างเครื่องในขาว
②	เครื่องทำให้สลับด้วยไฟฟ้า	⑫	โต๊ะล้างเครื่องในแดง
③	เครื่องลวกและชุบขน 15-20 ตัว / วัน	⑬	ราวแขวนส่วนเก็บซาก
④	รอกไฟฟ้าและราวแขวนส่วนแทงคอ	⑭	อ่างล้างมือแบบเท้าเหยียบ
⑤	โต๊ะรองรับซากสุกร	⑮	เครื่องล้างเชือกมัด
⑥	รอกไฟฟ้าส่วนชิ้นหั่น	⑯	เครื่องทำน้ำร้อน
⑦	ราวแขวนส่วนชิ้นหั่น	⑰	กระบะล่อนรับเลือด
⑧	แท่นยืนชิ้นหั่น	⑱	รถเข็นส่งกลับขอแขวนซาก
⑨	รางส่งเครื่องในขาว	⑲	กระบะล่อนชิ้น
⑩	รางส่งเครื่องในแดง	⑳	อ่างต้มเลือดระบบใช้แก๊ส

แปลนระบบเครื่องจักร
ขนาดกำลังการผลิตไม่เกิน 15 ตัว / ชม.
มาตราส่วน 1 : 100

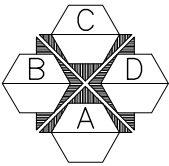

ฝ่ายก่อสร้างและบำรุงรักษา
สำนักงานเลขาธิการกรมปศุสัตว์
กระทรวงเกษตรและสหกรณ์

แบบก่อสร้าง
โรงฆ่าสุกรกำลังการผลิต 15 ตัว/ชม.

มาตราส่วน 1 : 100

แสดง
แปลนระบบเครื่องจักร

แบบเลขที่ 50 / 2550
แผ่นที่ 1 / 1

เขียน
นายชวลิต ช่างทอง


ตรวจ
นายรังสรรค์ คำชุ่ม

เห็นชอบ


อนุมัติ

ออกแบบโดย
ฝ่ายพัฒนาโรงฆ่าสัตว์ภายในประเทศ
สำนักพัฒนาระบบและรับรองมาตรฐานสินค้า

หมายเหตุ
ห้ามวัดระยะจากแบบให้ยึดถือ
ตัวเลขที่ปรากฏในแบบเป็นหลัก

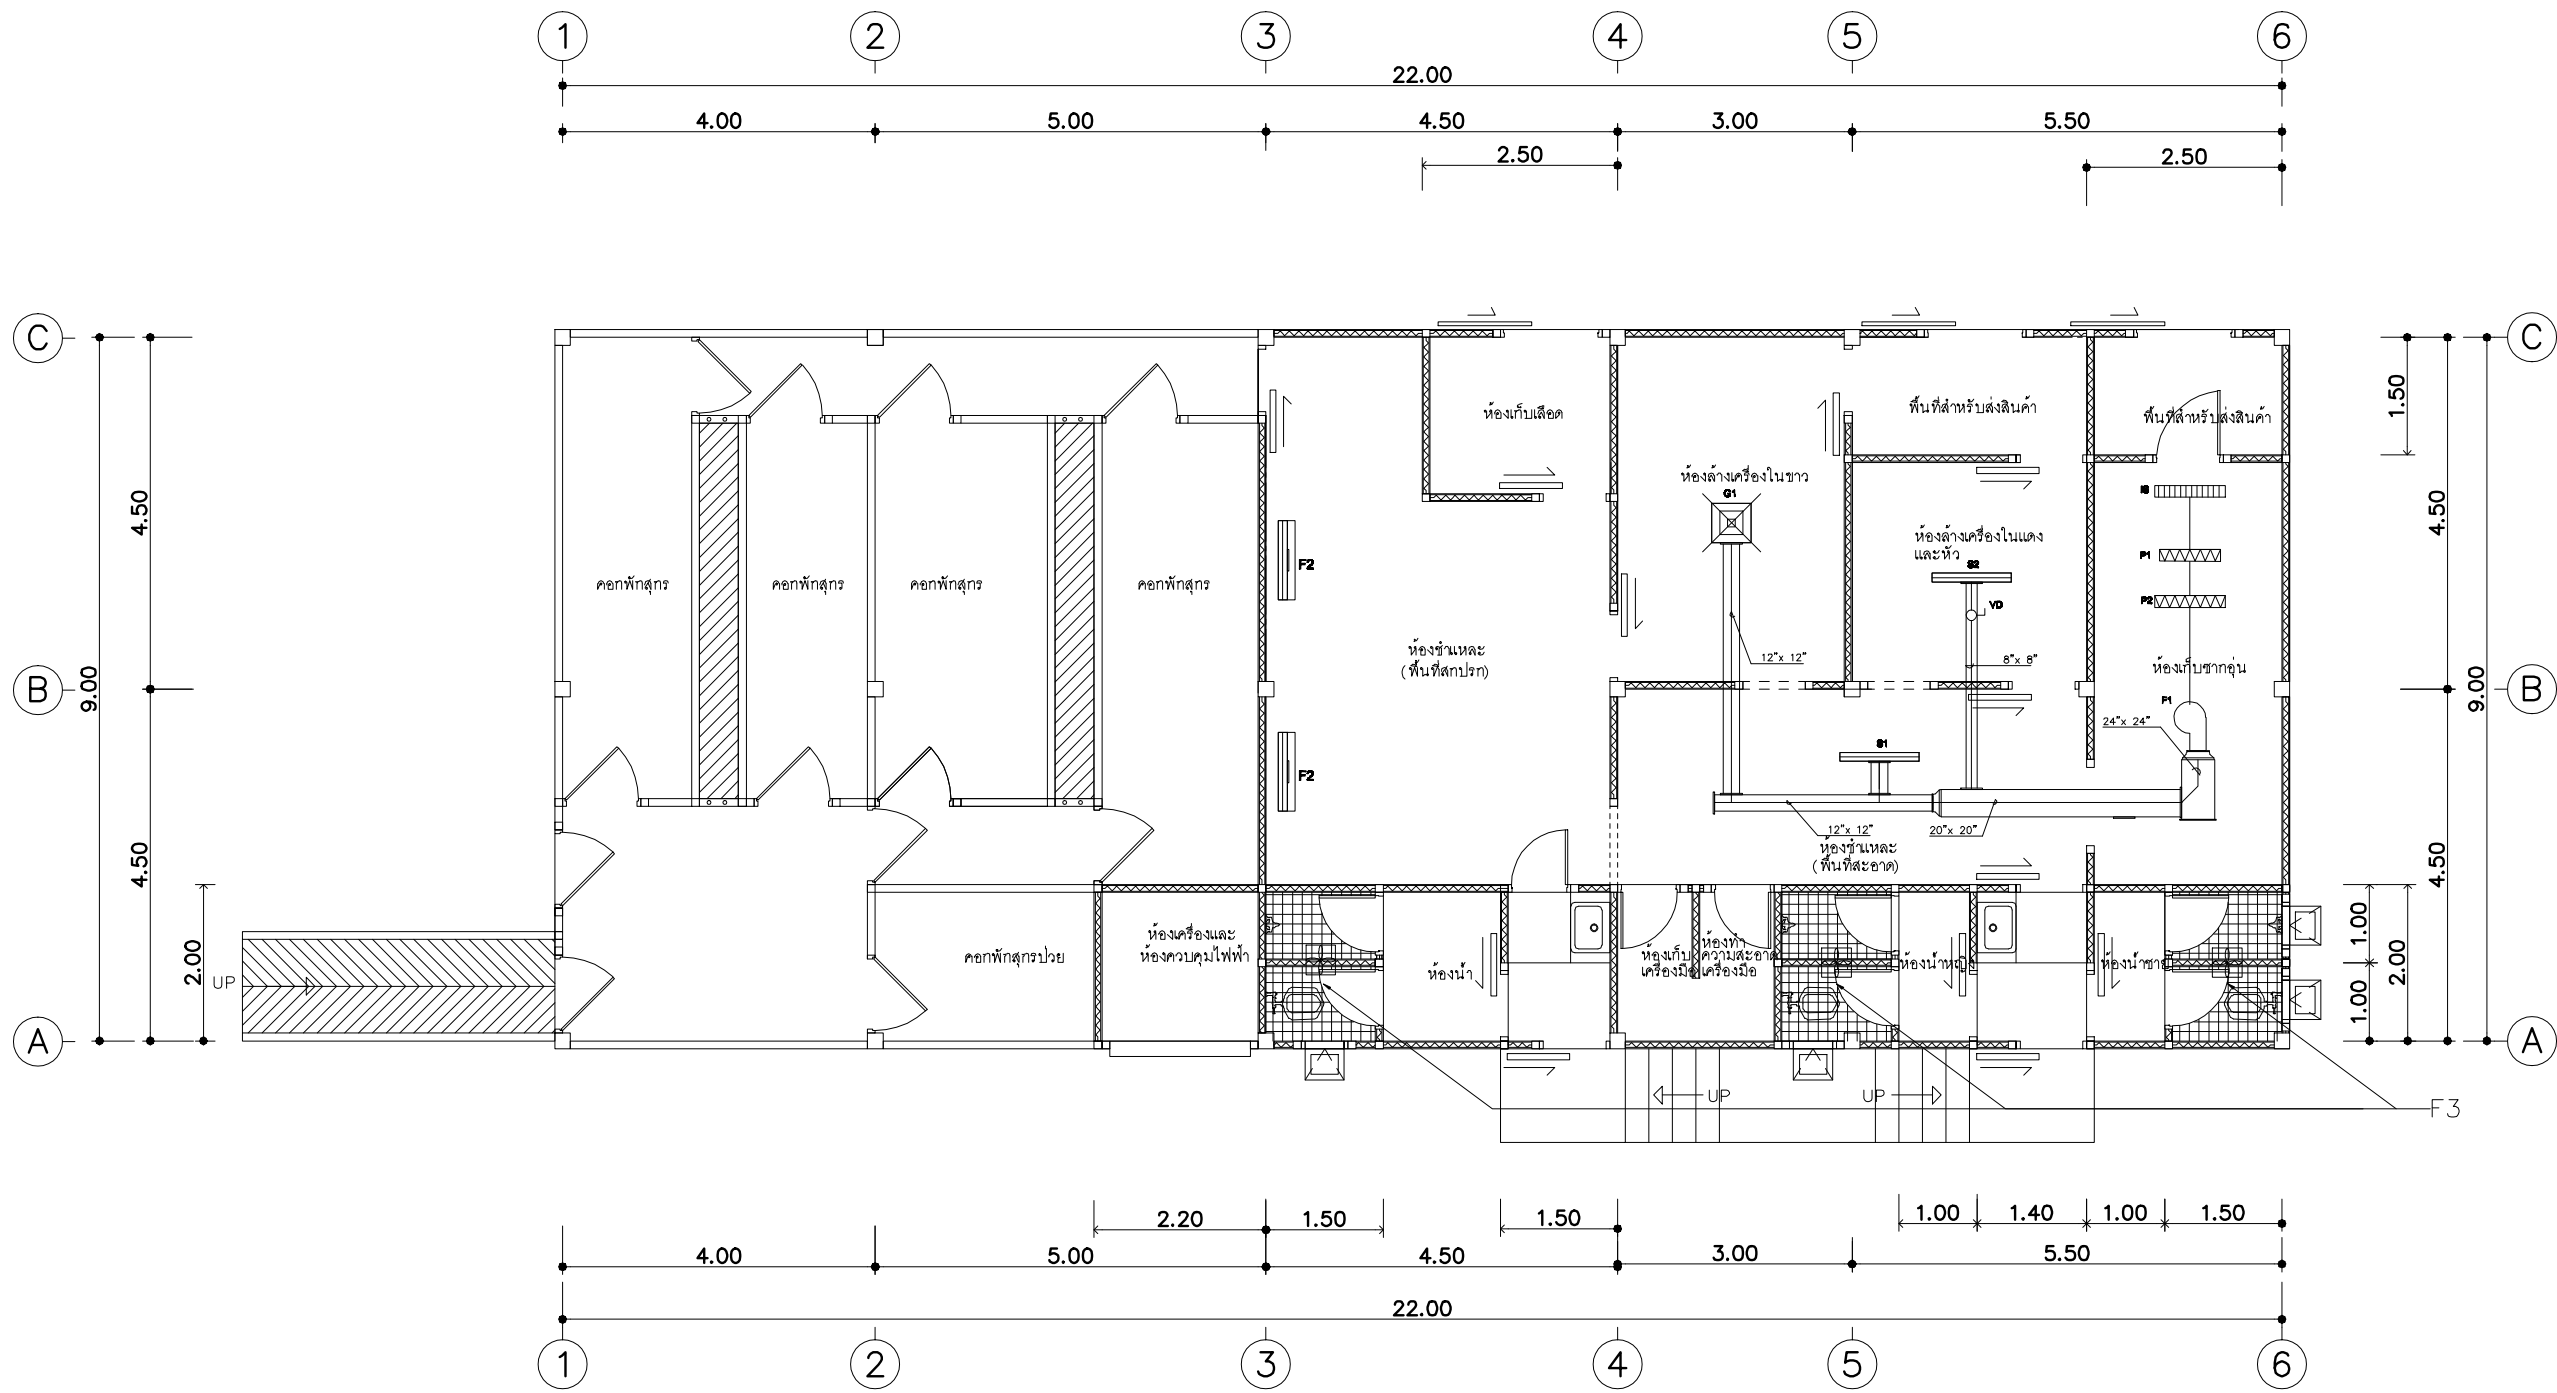

แปลนระบบระบายอากาศ
ขนาดกำลังการผลิตไม่เกิน 15 ตัน/ชม.
มาตรฐาน 1 : 100

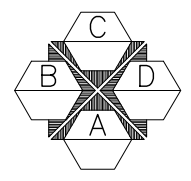

รายการประกอบแบบเพิ่มเติม					
รายการพัดลม (FANS)		รายการหัวจ่ายลม (GRILLE)		รายการแผงจ่ายลม (SLOT)	
F1	SUPPLY FAN 2,900 CFM	G1	FRESH AIR GRILLE WITH VOLUME DAMPERS1	6 x SLOT 5 ft.length (300 CFM)	IS
F2	FAN 50 10,000 CFM			2 x SLOT 3 ft.length (300 CFM)	P1
F3	EXUAST FAN 150 CFM				P2



ฝ่ายก่อสร้างและบำรุงรักษา
สำนักงานเลขาธิการกรม
กรมปศุสัตว์
กระทรวงเกษตรและสหกรณ์

แบบก่อสร้าง
โรงฆ่าสุกรกำลังการผลิต 15 ตัน/ชม.

มาตราส่วน 1 : 100

แสดง
แปลนระบบระบายอากาศ

แบบเลขที่ 50 / 2550
แผ่นที่ 1 / 1

เขียน
นายชวลิต ช่างทอง

ตรวจ
นายรังสรรค์ คำชุ่ม

เห็นชอบ

อนุมัติ

หมายเหตุ
ห้ามวัดระยะจากแบบให้ยึดติด
ตัวเลขที่ปรากฏในแบบเป็นหลัก



ฝ่ายก่อสร้างและบำรุงรักษา
สำนักงานเลขาธิการกรม
กรมปศุสัตว์
กระทรวงเกษตรและสหกรณ์

แบบก่อสร้าง
โรงฆ่าสุกรกำลังการผลิต 15 ตัว/ชม

มาตรฐาน 1 : 100

แสดง
รูปด้าน A

แบบเลขที่ 50 / 2550
แผ่นที่ 4 / 24


เขียน
นายชวาล ช่างทอง

ตรวจ
นายรังสรรค์ คำชุ่ม


เห็นชอบ

อนุมัติ

หมายเหตุ
ห้ามวัดระยะจากแบบให้ยึดถือ
ตัวเลขที่ปรากฏในแบบเป็นหลัก

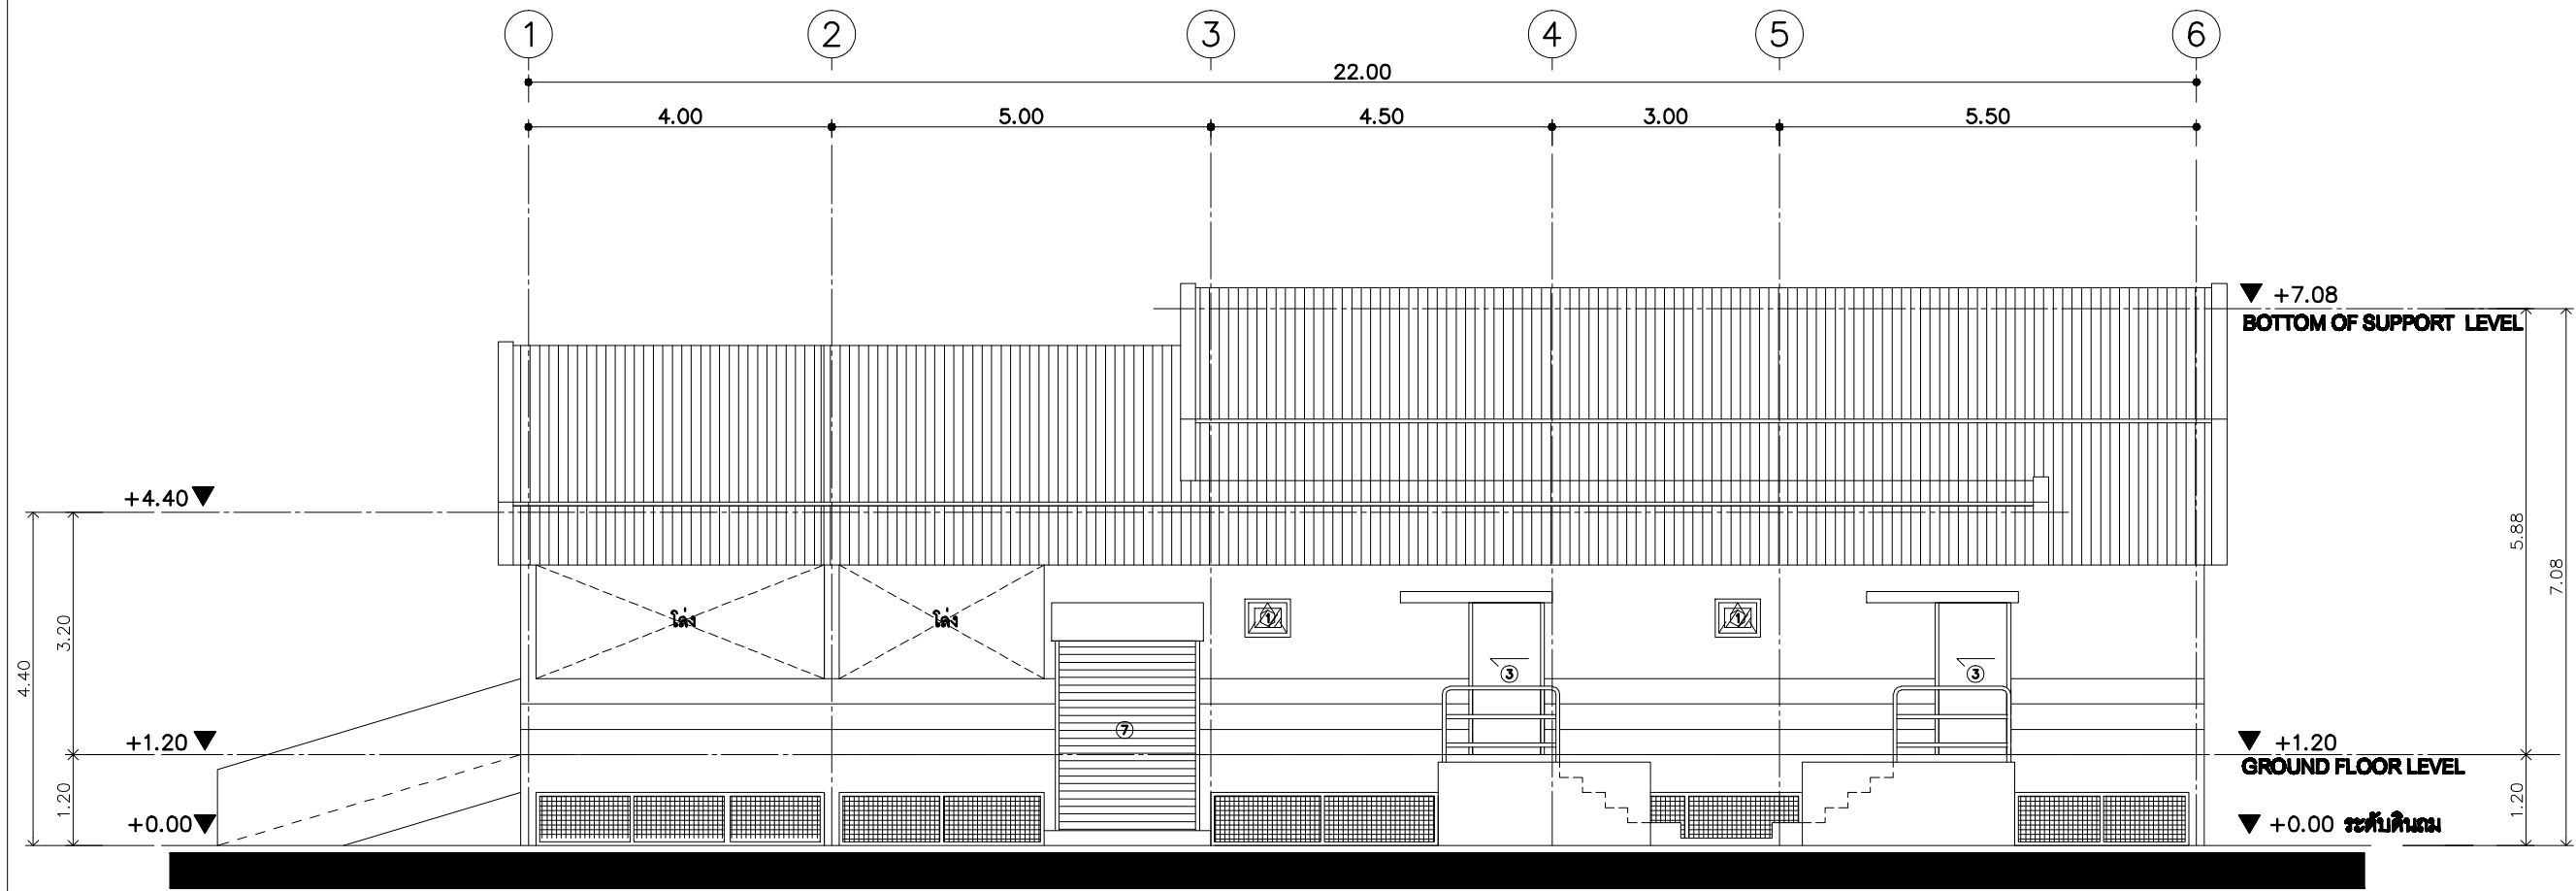

รูปด้าน A
ขนาด 1 : 100

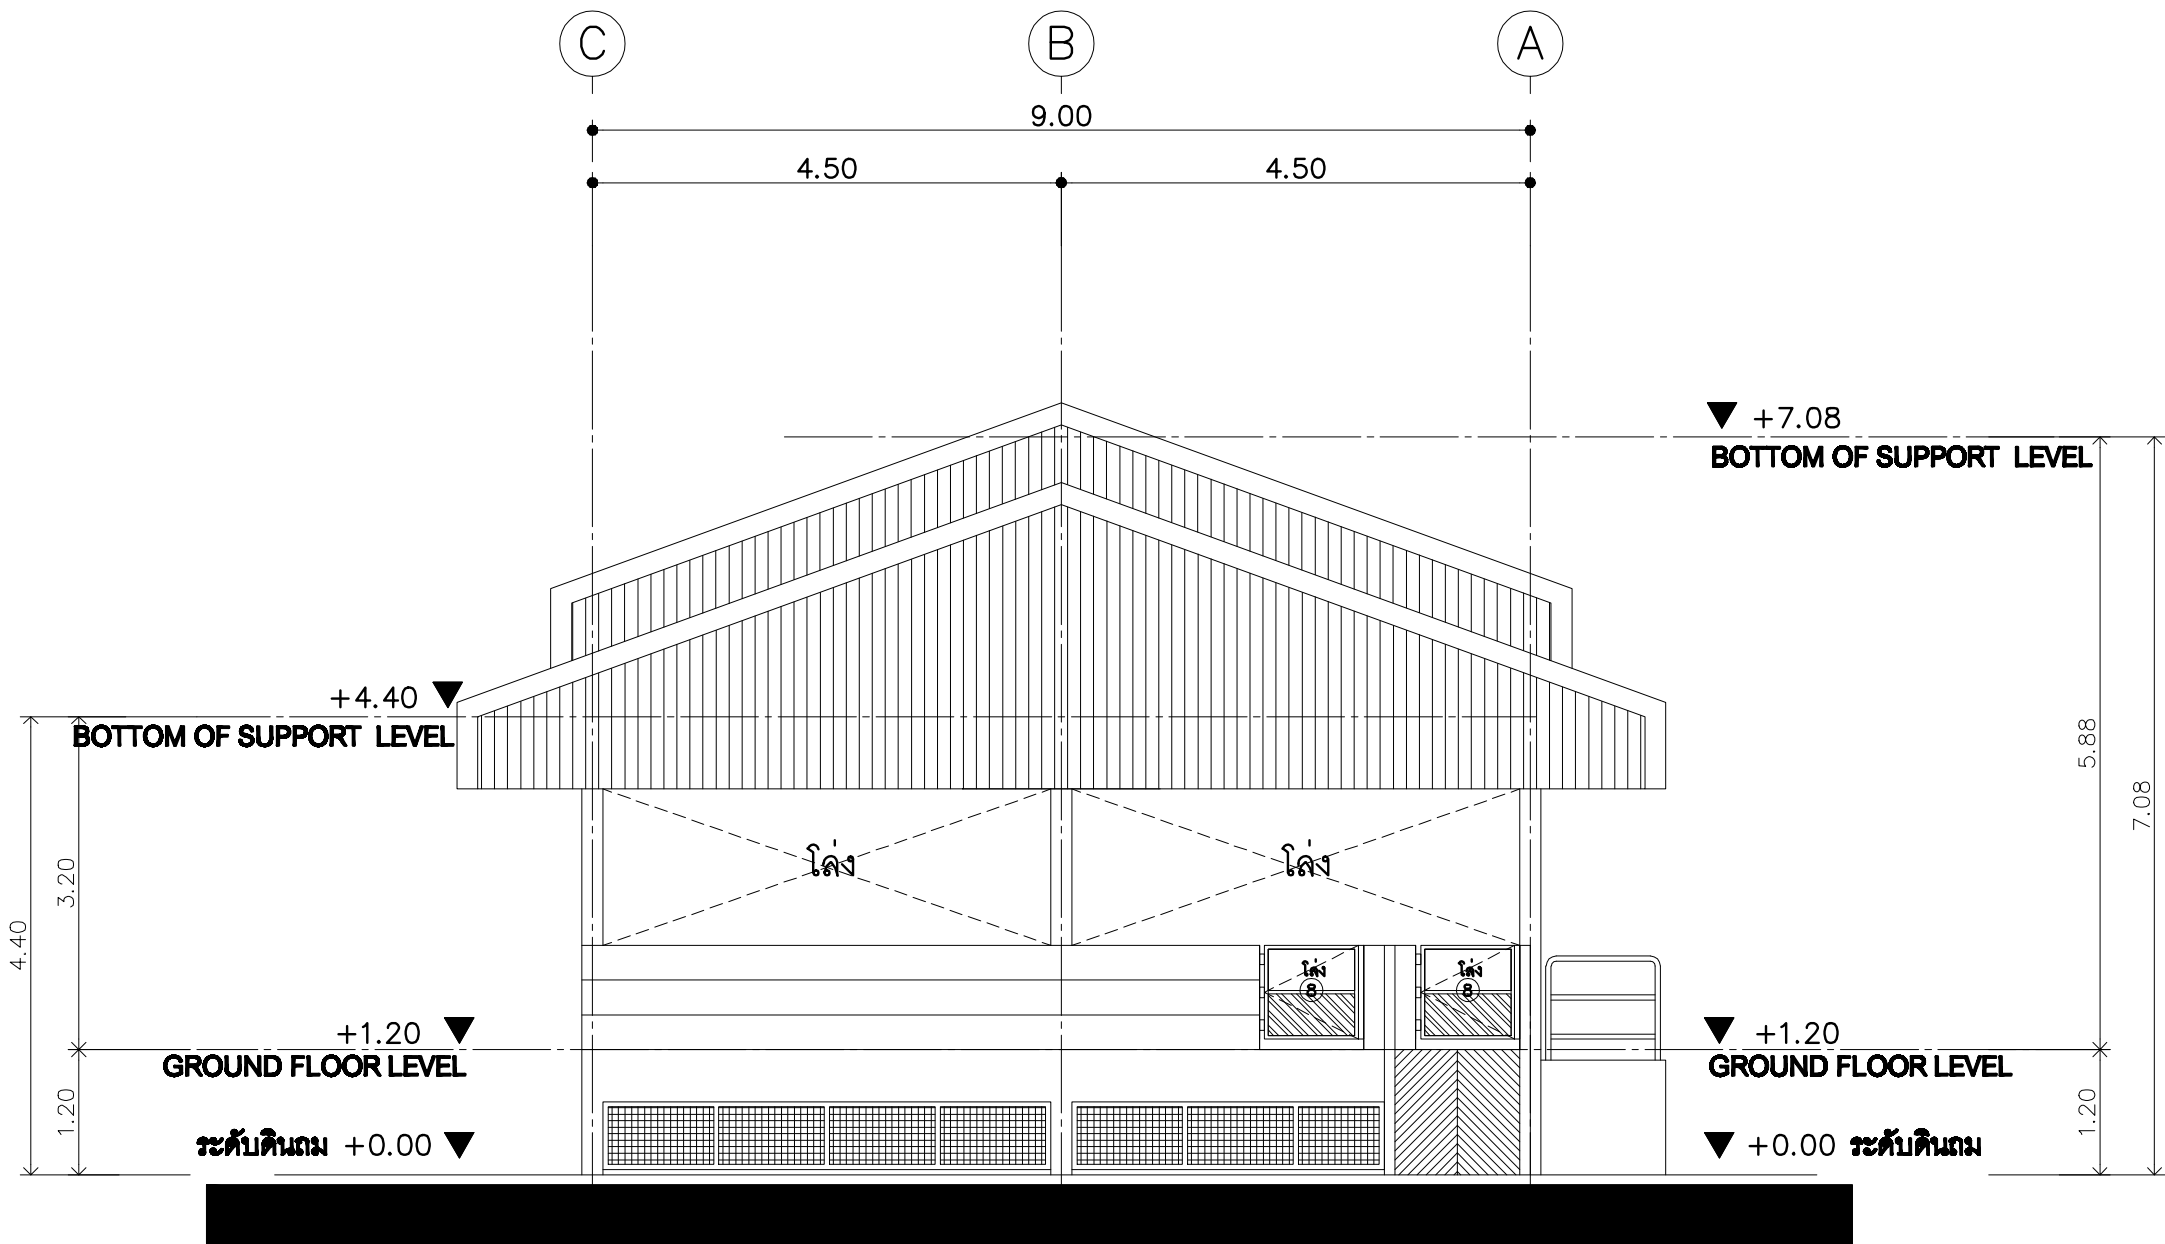

รูปด้าน B
มาตราส่วน 1 : 75



ฝ่ายก่อสร้างและบำรุงรักษา
สำนักงานเลขาธิการกรม
กรมศิลปากร
กระทรวงเกษตรและสหกรณ์

แบบก่อสร้าง

โรงฆ่าสุกรกำลังการผลิต 15 ตัว/ชม

มาตราส่วน 1 : 75

แสดง

รูปด้าน B

แบบเลขที่

50 / 2550

แผ่นที่

5 / 24

เขียน

นายชวาล ช่างทอง

ตรวจ

นายรังสรรค์ คำชุ่ม

เห็นชอบ

อนุมัติ

หมายเหตุ

ห้ามวัดระยะจากแบบให้ยึดถือ
ตัวเลขที่ปรากฏในแบบเป็นหลัก



ฝ่ายก่อสร้างและบำรุงรักษา
สำนักงานเลขานุการกรม
กรมปศุสัตว์
กระทรวงเกษตรและสหกรณ์

แบบก่อสร้าง
โรงฆ่าสุกรกำลังการผลิต 15 ตัว/ชม.

มาตราส่วน 1 : 100

แสดง
รูปตัด A

แบบเลขที่ 50 / 2550
แผ่นที่ 1 / 1


เขียน
นายชวาล ช่างทอง

ตรวจ
นายรังสรรค์ คำชุ่ม


เห็นชอบ

อนุมัติ

หมายเหตุ
ห้ามวัดระยะจากแบบให้ยึดถือ
ตัวเลขที่ปรากฏในแบบเป็นหลัก

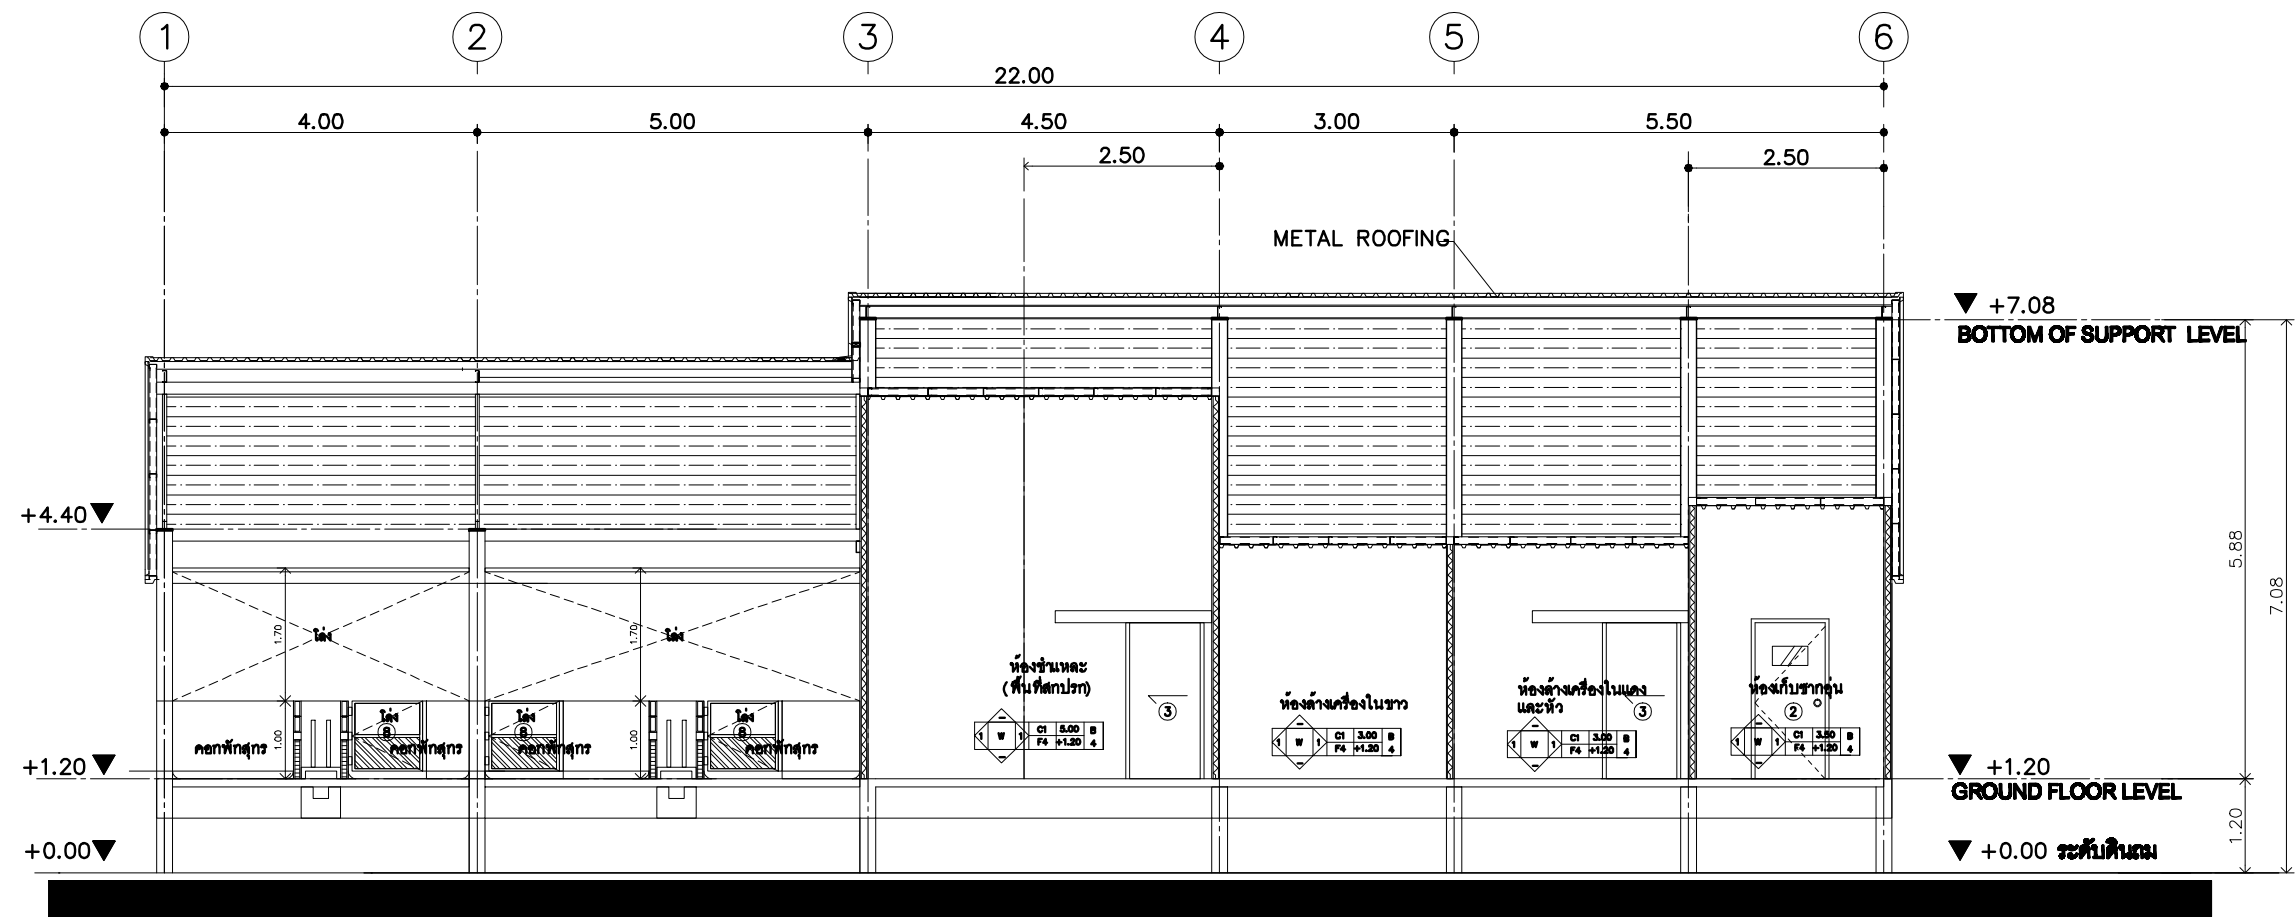

รูปตัด
มาตราส่วน 1 : 100
A-A

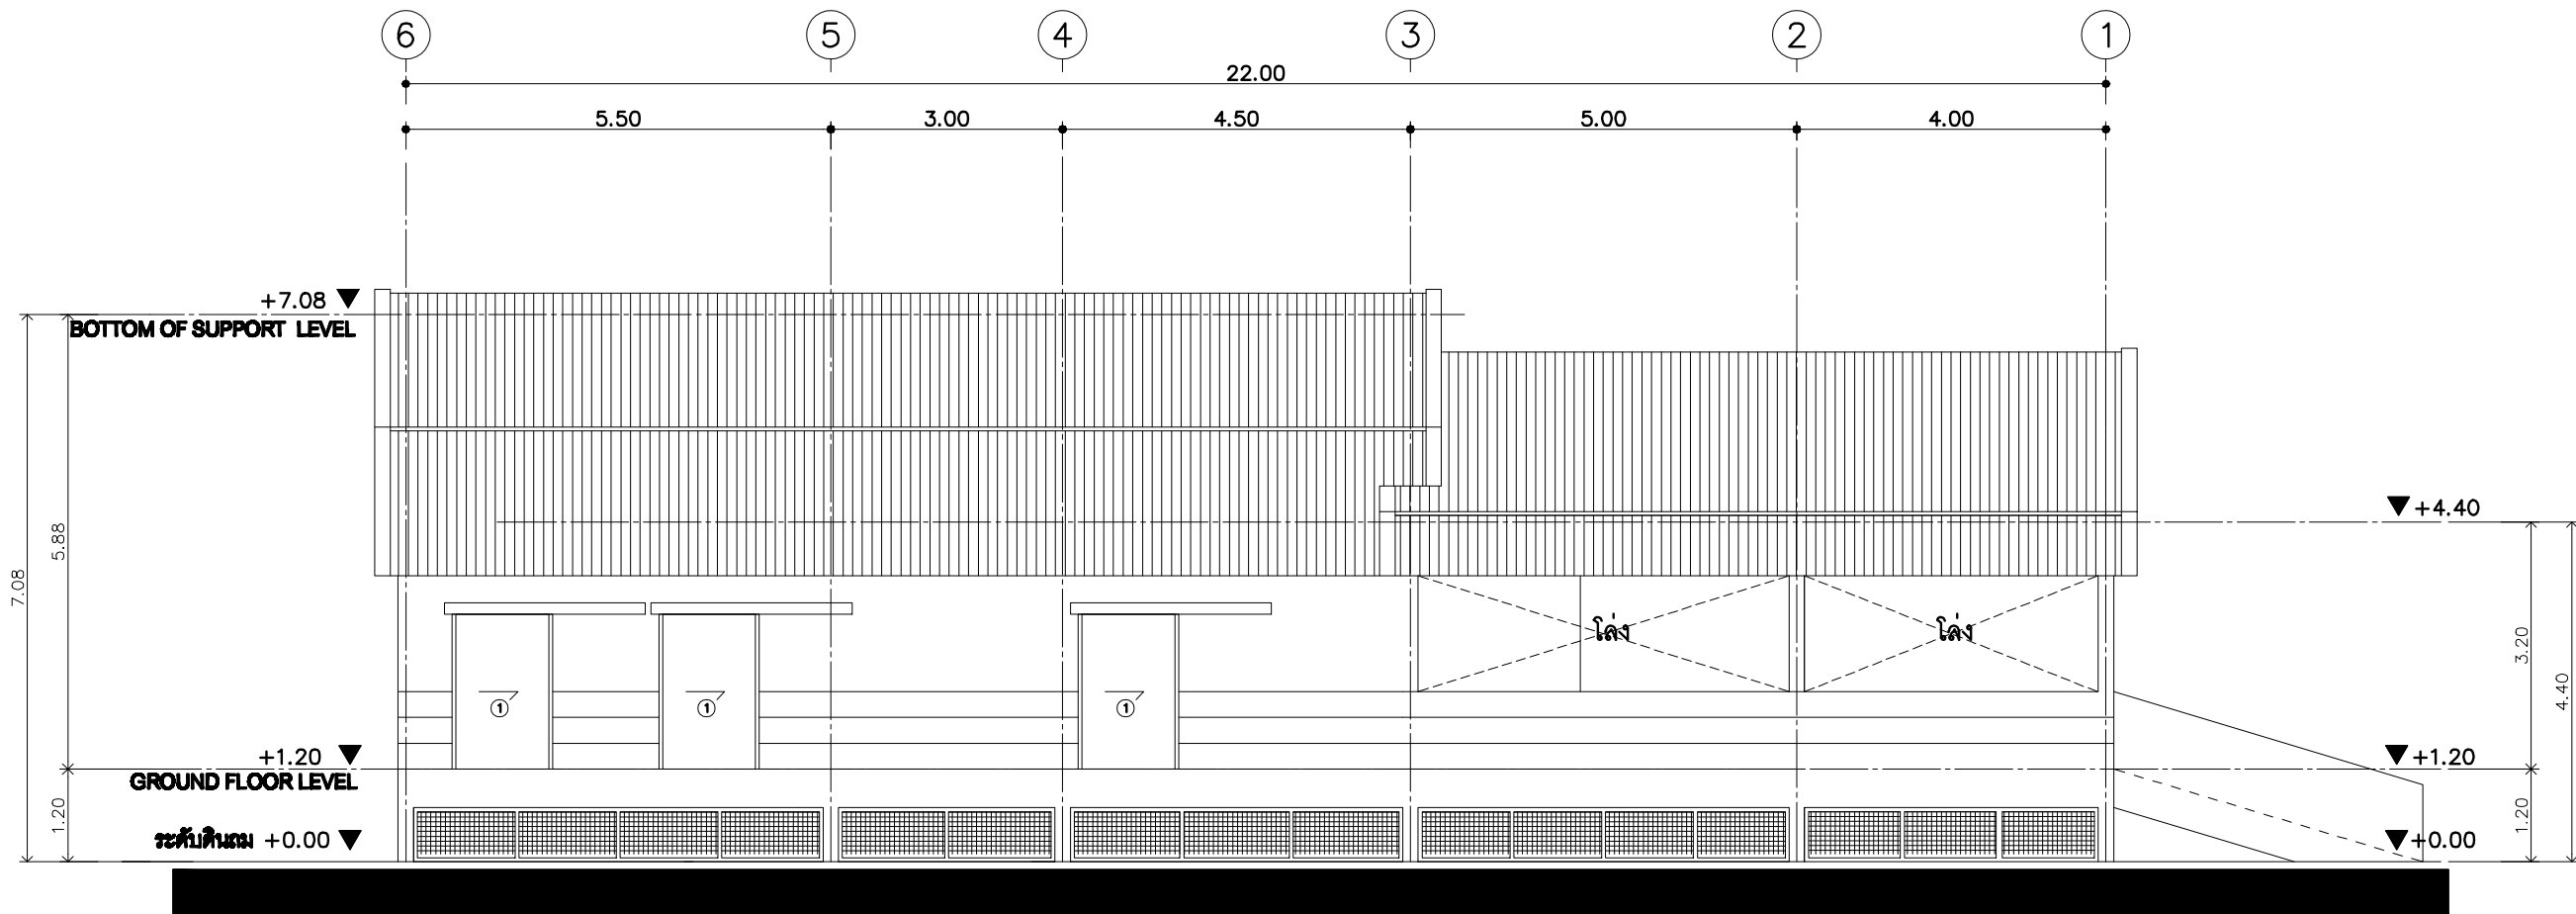

รูปด้าน
มาตราส่วน 1 : 100



ฝ่ายก่อสร้างและบำรุงรักษา
สำนักงานเลขานุการกรม
กรมศิลปากร
กระทรวงเกษตรและสหกรณ์

แบบก่อสร้าง
โรงฆ่าสุกรกำลังการผลิต 15 ตัว/ชม.

มาตราส่วน 1 : 100

แสดง
รูปด้าน C

แบบเลขที่ 50 / 2550
แผ่นที่ 6 / 24


เขียน
นายชวาล ช่างทอง

ตรวจ
นายรังสรรค์ คำชุ่ม

เห็นชอบ

อนุมัติ

หมายเหตุ
ห้ามวัดระยะจากแบบให้ยึดถือ
ตัวเลขที่ปรากฏในแบบเป็นหลัก

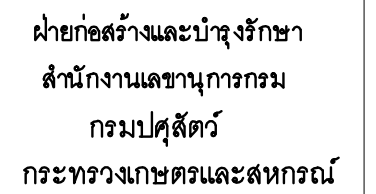

โรงฆ่าสุกรกำลังการผลิต 15 ตัว/ชม.

แสดง
รูปด้าน D


เขียน


นายชวาล ช่างทอง

เห็นชอบ

อนุมัติ

ห้ามวัดระยะจากแบบให้ยึดถือ
ตัวเลขที่ปรากฏในแบบเป็นหลัก

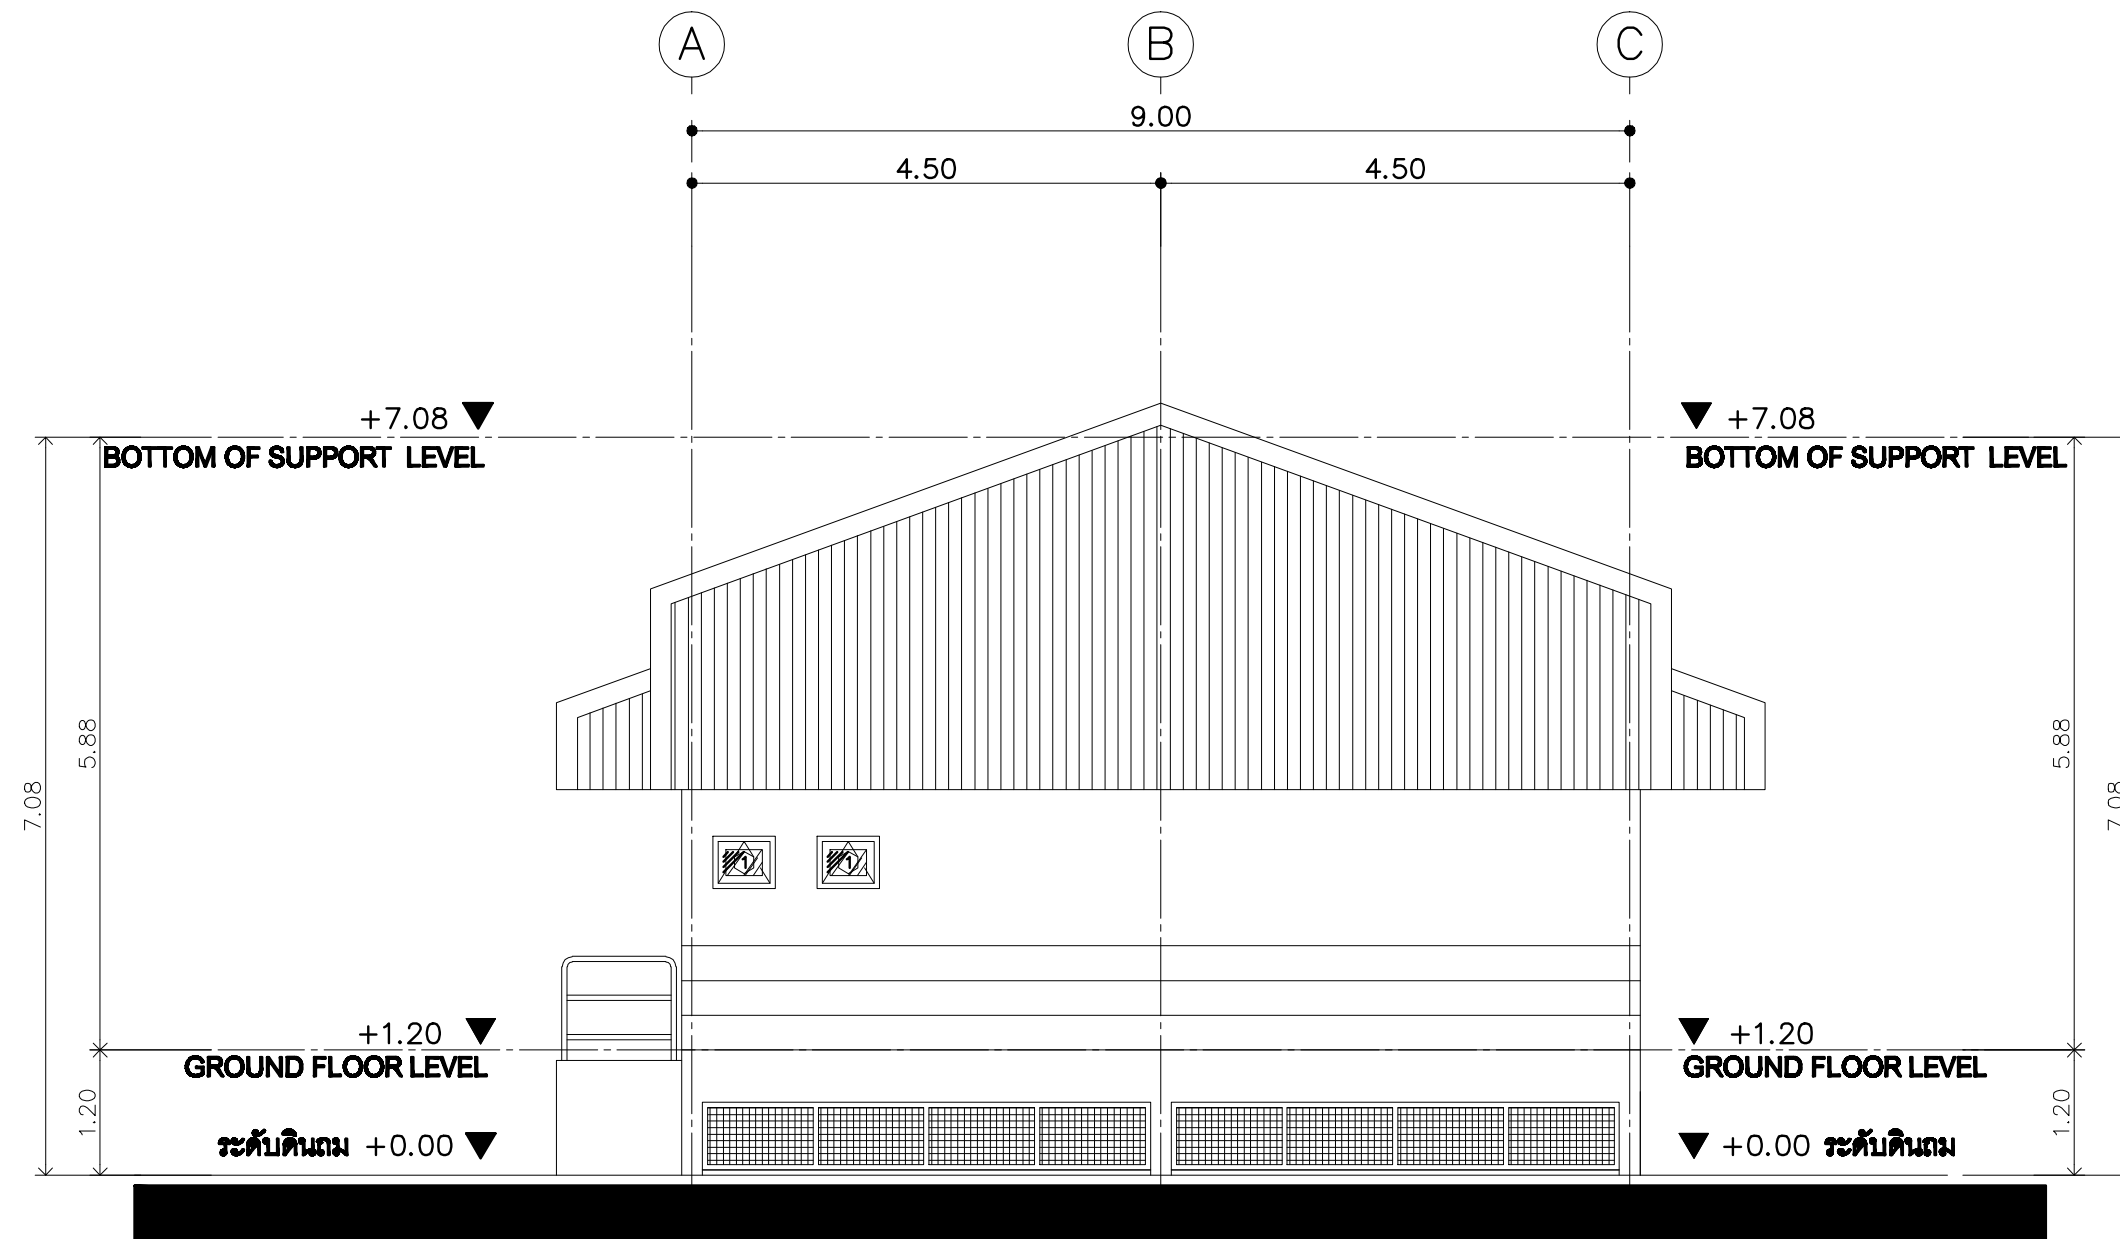

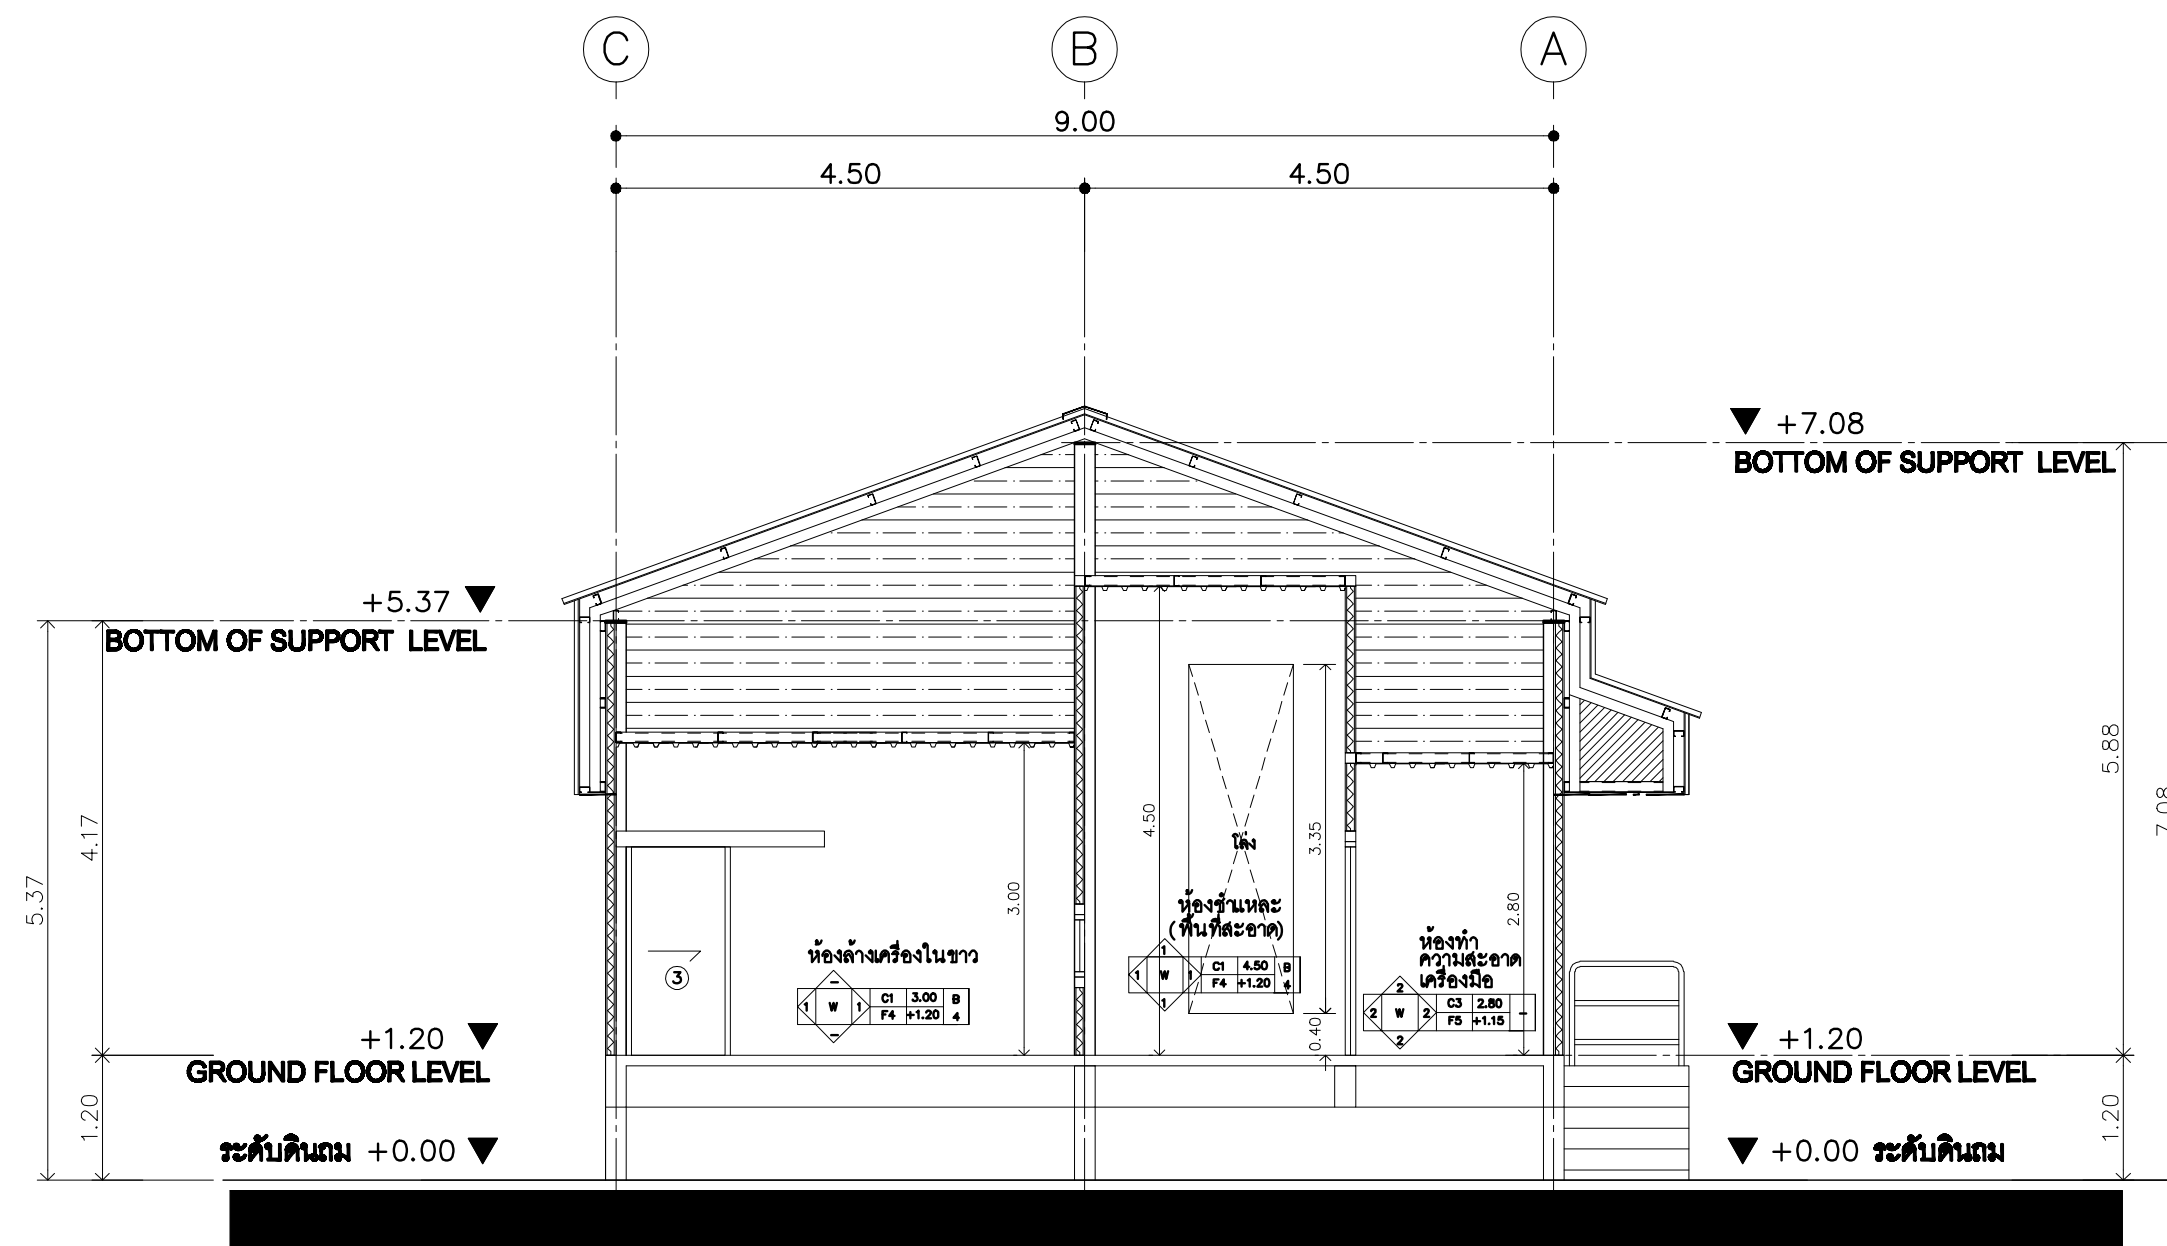

รูปตัด B-B
 1 : 75



ฝ่ายก่อสร้างและบำรุงรักษา
 สำนักงานเลขานุการกรม
 กรมปศุสัตว์
 กระทรวงเกษตรและสหกรณ์

แบบก่อสร้าง
 โรงฆ่าสุกรกำลังการผลิต 15 ตัว/ชม.

มาตราส่วน 1 : 75

แสดง
 รูปตัด B

แบบเลขที่ 50 / 2550
 แผ่นที่ 1 / 1

เขียน
 นายชวาล ช่างทอง

ตรวจ
 นายรังสรรค์ คำชุ่ม

เห็นชอบ

อนุมัติ

หมายเหตุ
 ห้ามวัดระยะจากแบบให้ยึดถือ
 ตัวเลขที่ปรากฏในแบบเป็นหลัก



ฝ่ายก่อสร้างและบำรุงรักษา
สำนักงานเลขานุการกรม
กรมปศุสัตว์
กระทรวงเกษตรและสหกรณ์

แบบก่อสร้าง
โรงฆ่าสุกรกำลังการผลิต 15 ตัว/ชม.

มาตราส่วน

ไม่มี

แสดง
สัญลักษณ์ประกอบแบบไฟฟ้า

แบบเลขที่
50 / 2550

แผ่นที่
1 / 1

เขียน
นายชวาล ช่างทอง

ตรวจ
นายรังสรรค์ คำชุ่ม

เห็นชอบ

อนุมัติ

หมายเหตุ
ห้ามวัดระยะจากแบบให้ยึดถือ
ตัวเลขที่ปรากฏในแบบเป็นหลัก

สัญลักษณ์ประกอบแบบไฟฟ้า

สัญลักษณ์	ความหมาย	สัญลักษณ์	ความหมาย
	1 x 18 W. กล่องเหล็กเปลือย		EMERGENCY LIGHTING 2 x 35 W. HALOGEN พร้อมโคมเดี่ยว
	1 x 36 W. กล่องเหล็กเปลือย		สวิทซ์ทางเดียว
	1 x 36 W. โคมติดผนังพร้อมแผ่นสะท้อนแสง		สวิทซ์สองทาง
	1 x 36 W. โคมโง่งงาน		สวิทซ์ทางเดียวกันน้ำ
	2 x 36 W. กล่องเหล็กเปลือย		เต้ารับคู่
	2 x 36 W. ชกโถเปลือย		เต้ารับคู่กันน้ำ
	2 x 36 W. ครอบพลาสติก		เต้ารับโทรศัพท์
	2 x 36 W. ครอบพลาสติกกันน้ำ		ตู้โทรศัพท์ (TELEPHONE CABINET)
	2 x 36 W. Alu. Refixetor		ตู้โหลด (LOAD CENTER)
	1x1250 W.Highpressure Mercury Lamp With 5 m. Steel Pole		MDB (MAIN DISTRIBUTION BOARD)
	500 W. HALOGEN SPOT LIGHT		
	1 x 11 W. PL DOWN LIGHT		