


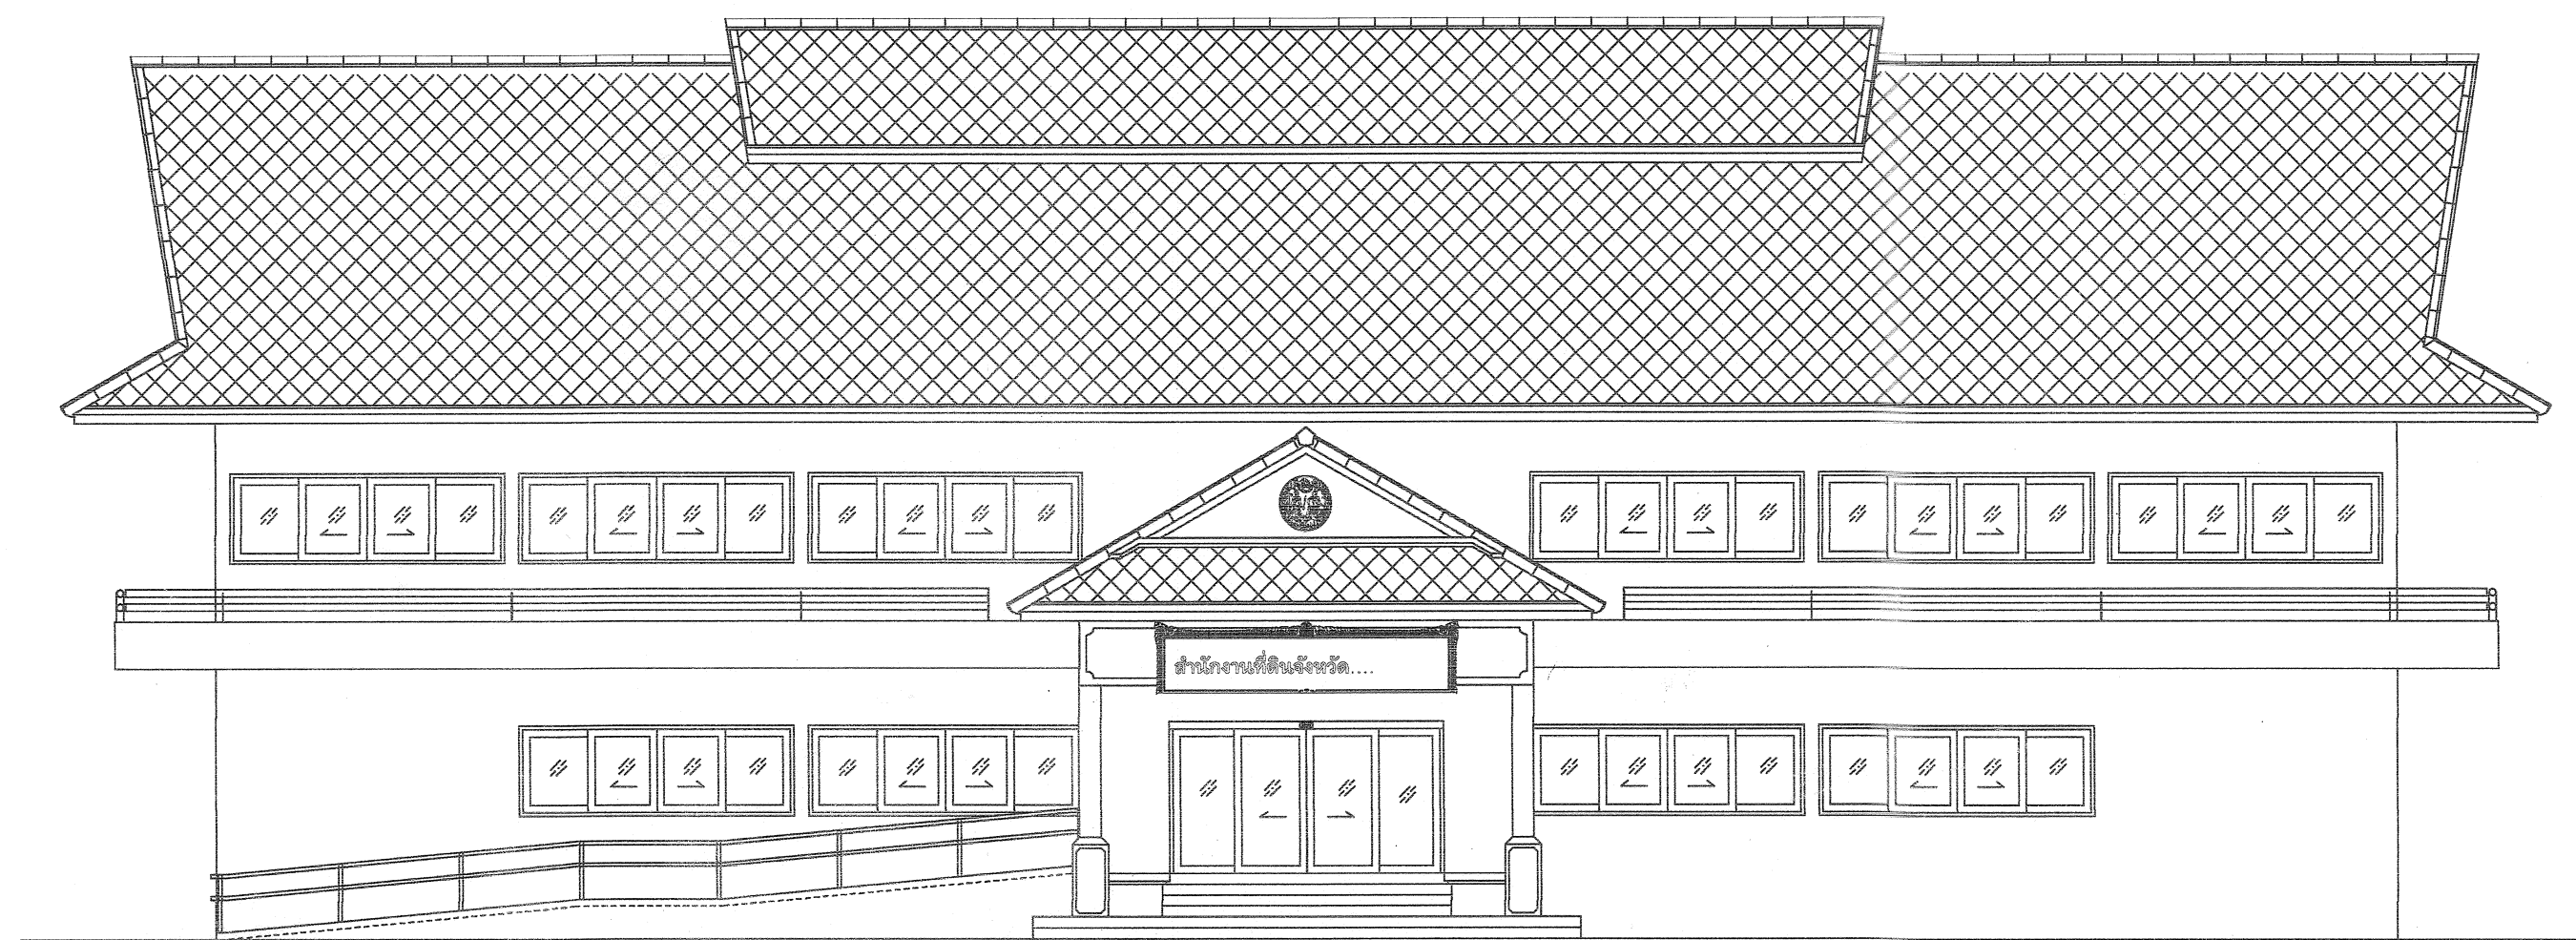

อาคารสำนักงานที่ดิน

ขนาด 1,293 ตารางเมตร

แบบเลขที่ 13-58

กรมที่ดิน



กระทรวงมหาดไทย

[illegible]

รายการพิน-พินัง	
สัญลักษณ์	แปลถึง
F1	พื้น คสล. ปูกระเบื้องเซรามิคขนาด 12"x12" ผลิตภัณฑ์ COTTO, CAMPANA, DURAGRES หรือเทียบเท่า (สีแดงลายระลอกคลื่น) พร้อมบัวเชิงผนัง PVC 4" หน้า 8 มม.
F2	พื้น คสล. ปูกระเบื้องเซรามิค มีว้านขนาด 8"x8" ผลิตภัณฑ์ COTTO, CAMPANA, DURAGRES หรือเทียบเท่า (สีแดงลายระลอกคลื่น)
F3	พื้น คสล. ผิวขัดมัน ผสมน้ำยากันซึม
F4	พื้น คสล. ผิวขัดทาบหนา 10 ซม. เหล็กเสริม R8 9 มม. @ 0.20 ม.ร/ฟ พื้นด้วยทรายหยาบหนา 10 ซม. บดอัดแน่น
F5	พื้น คสล. ผิวขัดมัน ผสมน้ำยากันซึม เคลือบผิวด้วยระบบ Waterproof Coating ป้องกันการซึมซึมเสริมความแข็งแรงด้วยใยโพลีเอสเตอร์
△	ผนังก่ออิฐฉาบปูนฉาบเรียบ ทาสีน้ำอะคริลิค (สีแดงลายระลอกคลื่น)
△	ผนังก่ออิฐฉาบปูนฉาบเรียบ กระจกเงาเซรามิค มีว้านขนาด 8" x 8" สูง 2.15 ม. ผลิตภัณฑ์ COTTO, CAMPANA, DURAGRES หรือเทียบเท่า (สีแดงลายระลอกคลื่น)
△	ผนังปูนผิวฉาบเรียบทึบตันกับเหล็ก ขนาด 6" หน้า 8 มม. ทาสีน้ำอะคริลิค (สีแดงลายระลอกคลื่น) โครงเหล็กกล่อง 1 1/2" x 1 1/2" หนา 2.3 มม. @ 0.40x0.60 ม.
△	ผนังยิปซัมบดหนา 12 มม. ปู 2 ด้าน ฉาบเรียบบดอัด โครงสร้างเหล็กกล่องสี่เหลี่ยมหน้ากว้าง 92 มม.หนา 0.52 มม. สูงถึงฝ้าเพดาน ทาสีน้ำอะคริลิค พร้อมบัวเชิงผนัง PVC 4"
△-△	ดูแบบขยาย ผนัง
△	ผนังก่ออิฐฉาบปูนฉาบเรียบ กระจกเงาเซรามิค มีว้านขนาด 8" x 8" สูง 1.50 ม. ผลิตภัณฑ์ COTTO, CAMPANA, DURAGRES หรือเทียบเท่า (สีแดงลายระลอกคลื่น)
△	ผนังก่ออิฐฉาบปูนฉาบเรียบ กระจกเงาเซรามิค มีว้านขนาด 8" x 8" สูง 0.80 ม. ผลิตภัณฑ์ COTTO, CAMPANA, DURAGRES หรือเทียบเท่า (สีแดงลายระลอกคลื่น)
C1	ห้องโครงสร้างคานฉาบเรียบ ทาสีน้ำอะคริลิค
C2	ฝ้าเพดานทึบขาว ขนาด 0.60x0.60 ม. โครงสร้างเหล็กกล่องสังกะสี ทาสีน้ำอะคริลิค กันชื้น
C3	ฝ้าเพดานยิปซัม หน้า 9 มม. ฉาบเรียบ โครงสร้างเหล็กกล่องสังกะสี C-LINE ทาสีน้ำอะคริลิค
C4	ฝ้าระแนงไม้สำเร็จรูปขอบทึบกว้าง 3" หน้า 8 มม. ผิววอร์นิก 5 มม. โครงสร้างเหล็ก C-Line @ 0.40x0.60 ม. ติดตายกับผนังฉาบ PVC
หมายเหตุ	พื้นที่ที่ไม่ได้ระบุไว้ในใบให้ขึ้น [1] ทั้งหมด ผนังที่ไม่ได้ระบุไว้ในใบให้ขึ้น △ ทั้งหมด

รายละเอียดประกอบแบบงานวิศวกรรม		รายละเอียดประกอบแบบงานสถาปัตยกรรม	
1. งานคอนกรีต	ตามที่กำหนดไว้ใน มาตรฐานงานคอนกรีต และคอนกรีตเสริมเหล็ก มยธ. 101-2533 ทั้งนี้ จะต้องปริมาณปูนซีเมนต์ไม่น้อยกว่า 320 กิโลกรัมตอลูกบาศก์เมตร หรือมีใบรับรองกำลังอัดประลัยของคอนกรีตจากสถาบันและองค์กรที่น่าเชื่อถือ และวิศวกรผู้ออกแบบมีสิทธิ์ที่จะสั่งให้ทำ CYLINDER ในระหว่างเทคอนกรีต เมื่อสงสัยว่า คอนกรีตนั้นอาจมีคุณภาพไม่ดีพอ	1. งานพื้น	1.1 ผิวพื้น ค.ล.ล. ปูกระเบื้องขนาด 12"×12" ตามระบุในแบบใช้กระเบื้องเซรามิก เล็กดีและลาย ชนกะล๋ำจ้าง 1.2 ผิวพื้น ค.ล.ล. ปูกระเบื้องขนาด 8"×8" ตามระบุในแบบใช้กระเบื้องเซรามิก เล็กดีและลาย ชนกะล๋ำจ้าง 1.3 ผิวพื้น ค.ล.ล. ชัดยาบ ชัดมัน ใช้ปูนซีเมนต์ตามมาตรฐานเลขที่ มอก.15 เล่มที่ 1-2532 **** การเตรียมผิวพื้นและการปูกระเบื้องให้ทำตามมาตรฐานวิชาชีพที่ดี
2. งานคอนกรีตอัดแรง	ตามที่กำหนดไว้ใน มาตรฐานงานคอนกรีตอัดแรง มยธ. 102-2533	2. งานผนัง	2.1 ผนังห้องน้ำก่ออิฐฉาบปูน อิฐเป็นอิฐที่เผาสุก แกร่ง ไม่บิดเบี้ยว ต้องพรมน้ำให้ชุ่มก่อนก่อ 2.2 กากอลชนดาน เล้าหรือเอน ค.ล.ล. ต้องเรียบเหล็ก 6 มม. ยาวประมาณ 50 ซม. ขวางไว้ในเล้าทุกระยะ 20 ซม. 2.3 กากอลชนกันเป็นมุม กากอลเว้นช่องสำหรับติดประลู่-หน้าต่าง และทุกระยะเกิน 2 ม. ตามความยาวของผนังหรือทุกระยะเกิน 3 ม. ให้ทำเอนหรือทับหลัง ค.ล.ล. ทนน้ำหนักผนังกว่า 15 ซม. เสริมเหล็ก 2-RB6 มม. @ 0.20 ม. 2.4 ผนังทั่วไป ก่ออิฐบล็อกฉาบเรียบทั้งล่องด้าน
3. งานเหล็กเส้นเสริมคอนกรีต	ตามที่กำหนดไว้ใน มาตรฐานงานเหล็กเส้นเสริมคอนกรีต มยธ. 103-2533 3.1 ต้องเป็นเหล็กเส้นที่ไม่เคยผ่านการใช้งานมาก่อน ไม่มีสนิมชุม ไม่มีลวดขึ้นแบบกลลอมเหล็กข้ออ้อย (DB10-DB25) ใช้เหล็กขึ้นคุณภาพมาตรฐาน มอก. SD30 fy > 3000 ksc. เหล็กกลม (RB6-RB25) ใช้เหล็กขึ้นคุณภาพมาตรฐาน มอก. SR24 fy > 2400 ksc. 3.2 ลวดผูกเหล็กใช้เบอร์ 18 ตามมาตรฐานผลิตภัณฑ์อุตสาหกรรม มอก. 138-2518 ให้เป็นไปตามมาตรฐานของ วสท. ที่เกี่ยวข้องหรืออาจใช้ตารางต่อไปนี้เป็นแนวทาง	3. งานฝ้า	3.1 ฝ้าเพดานทั่วไป ยึดยึดมบ่อัดฉาบเรียบ หน้า 9 มม. โครงเคราเหล็กชุบสังกะสี C-LINE ทาดีน้ำอะคริลิค 3.2 ฝ้าเพดานห้องน้ำ ยึดยึดมบ่อัดขึ้นหนา 9 มม. ขนาด 0.60x0.60 ม. โครงเคราอลูมิเนียม T-BAR ทาดีน้ำอะคริลิค 3.2 ฝ้าเพดานภายนอก ฝ้าเพดาน ะแนงไม่ล้าะจุรูป เว้นร่อง 5 มม. โครงเคราเหล็ก C-Line @ 0.60x0.60 ม. มีเลือกชนกะล๋ำจ้าง
4. งานไม้	ตามที่กำหนดไว้ใน มาตรฐานงานไม้ มยธ. 104-2533	4. งานลิ	4.1 งานลิภายใน ลิทาพ่นปูน ฝ้าเพดาน ใช้ดีน้ำอะคริลิค 100% (ยี่ห้อ ICI, JOTUN, PAMMASTIC) หรือเทียบเท่า 4.2 งานลิภายนอก ลิทาพ่นปูนใช้ดีอะคริลิค 100% ชนิดกึ่งเงา (ยี่ห้อ ICI, JOTUN, PAMMASTIC) หรือเทียบเท่า 4.3 งานลิภายนอก-ภายใน ลิทาไมและเหล็ก ใช้ดีน้ำมัน (ยี่ห้อ ICI, JOTUN, PAMMASTIC) หรือเทียบเท่า 4.4 ลิที่ใช้ทั้งหมด ให้นำมาบอบให้ดูควบคุมงานหรือกรรมภาาตรวจการจ้างตรวจลอบก่อนเปิดกระเบื้อง และแจ้งข้อจ้านที่ข้อมาให้ทราบด้วยเพื่อป้องกันการใช้ดีปลอมแปลง
5. งานฐานราก	ตามที่กำหนดไว้ใน มาตรฐานงานฐานราก มยธ. 105-2533	5. งานประตุ	5.1 รายละเอียดตามระบุในแบบขยายประตูหน้าต่างและอุปกรณ์ประกอบ
6. งานเล้าเข็ม	ตามที่กำหนดไว้ใน มาตรฐานงานเล้าเข็ม มยธ. 106-2533	6. ห้องน้ำ-ดัวมและสุขภัณฑ์	6.1 รายละเอียดตามระบุในแบบขยายห้องน้ำ-ห้องดัวม สุขภัณฑ์ และอุปกรณ์ประกอบ
7. งานเหล็กรูปทรง	7.1 เหล็กรูปทรงนใช้เหล็กขึ้นคุณภาพ F _o 24 และทาลีบ้องกันสนิม จำนวน 2ครั้ง และทาที่ขึ้นลุดทายอีกครั้งหนึ่งด้วยดีน้ำมัน ลวดเชื่อม ใช้ลวด ELECTRODE ขึ้นคุณภาพ E-70xx	7. งานหลังคา	7.1 งานหลังคา กระเบื้องจัววโยธา รุนคลาดลิก (สีระบุภายหลัง) โครงหลังคาเหล็ก(ดูแบบขยาย)
8. อื่น ๆ	8.1 ระยะที่หมดที่ปรากฏในแบบเป็น เมตร และระดับเป็นเมตร และใช้ตัวเลขที่แสดงอยู่ในแบบถ้าระยะใดไม่ชัดเจนให้แสดงตามผู้ควบคุมงานหรือคณะกรรมการตรวจการจ้างก่อนทำการก่อสร้าง 8.2 ในกรณีที่แบบแปลนไม่ชัดเจน หรือขัดแย้งกับรายการอื่นผู้รับเหมาต้องลอบถามผู้ควบคุมงานหรือคณะกรรมการตรวจการจ้างก่อนดำเนินการก่อสร้าง 8.3 ผู้รับเหมาต้องลอบแบบยังใช้ก่อสร้างจริง (AS-built) ให้เจ้าของภายใน 60 วัน หลังจากงานแลแล้วเสร็จ 8.4 มาตรฐานในการก่อสร้าง ให้เป็นไปตามหลักมาตรฐานวิศวกรรม ของวิศวกรรมสถานแห่งประเทศไทย 8.5 เอกสารประกอบสัญญาการก่อสร้าง 1) เอกสารมาตรฐานของงานก่อสร้าง งานโครงสร้างและประตุเหล็กค้ำดั้จ (มยธ. 101 - มยธ. 106) ขอขามโยธาธิการ กระทรวงมหาดไทย 2) รายละเอียดประกอบกาการก่อสร้างอาคาร ฝ่ายแบบแผนและความคุมการก่อสร้าง กองพัสดุ กรมที่ดิน กระทรวงมหาดไทย	รายละเอียดประกอบแบบงานไฟฟ้า รายละเอียดตามระบุในแบบแปลนและผังระบบไฟฟ้า ให้ติดตั้งตามแบบวิศวกรรมไฟฟ้าและมาตรฐานการไฟฟ้าของการไฟฟ้านครหลวง หรือการไฟฟ้าส่วนภูมิภาค รายละเอียดการติดตั้งเครื่องปรับอากาศ ให้ติดตั้งในตำแหน่งที่เหมาะสม รายละเอียดประกอบแบบงานสุขาภิบาล ให้ติดตั้งตามแบบวิศวกรรมสุขาภิบาลและมาตรฐานการประปานครหลวง หรือการประปาล้วนภูมิภาค	

สัญลักษณ์	รายละเอียด
	1 ชื่อรูปคาน 2 เลขที่แบบที่รูปคานอ้างอิงถึง
	1 ชื่อรูปคาน 2 เลขที่แบบที่รูปคานอ้างอิงถึง
	1 ชื่อแบบขยาย 2 เลขที่แบบที่รูปคานอ้างอิงถึง
	แสดงแนวเสา
	ระยะคันท่อนกลางถึงคันท่อนกลาง ระยะคันท่อนกลางถึงริม ระยะริมถึงริม
	ผนังก่ออิฐฉาบขาว
	ผนังก่ออิฐฉาบหน้าเสา
	ผนังก่ออิฐฉาบแผ่น
	ผนังก่ออิฐครึ่งแผ่น
	สัญลักษณ์พื้นแข็ง
DD	สัญลักษณ์ประตูไม้
WW	สัญลักษณ์หน้าต่างไม้
AD	สัญลักษณ์หน้าต่างอลูมิเนียม
AW	สัญลักษณ์หน้าต่างอลูมิเนียม
F	วัสดุพื้น (ในรายการประกอบวัสดุ)
W	วัสดุผนัง (ในรายการประกอบวัสดุ)
C	วัสดุฝ้าเพดาน (ในรายการประกอบวัสดุ)
B	วัสดุบันไดเชิงนั่ง (ในรายการประกอบวัสดุ)
	วัสดุฝ้าเพดาน (ในพื้นที่เพดาน)
	1 แสดงหมายเลขห้อง 2 ระดับพื้นหรือความสูงฝ้า

   กรมที่ดิน		
กองรังวัด ตำแหน่งแบบแผนและควบคุมการก่อสร้าง		
PROJECT NAME ชื่อโครงการ		
สำนักงานที่ดิน ขนาด 1,293 ตารางเมตร		
สถานที่ OWNER เจ้าของ กรมที่ดิน		
เขียนแบบ นักวิชาชีพ สิงหนุณ สัญญา		
ออกแบบ เมธี วิริยา 		
วิศวกร เมธี วิริยา 		
ตรวจ นิวัฒน์ สทวนสุข 		
หัวหน้าฝ่าย เมธี วิริยา 		
ผู้อำนวยการกองรังวัด ชาติ สินธุ์ทอง 		
เขียนแบบ สมคิด ศรี 		
อนุมัติ ศิริพงษ์ ท่านตระกูล 		
REVISION : 7 กันยายน 2558		
NO.	DESCRIPTION	DATE
Project No. 13-58		
Drawing No. A0-01		
DRAWING TITLE สำรวจแบบ สัญญาลักษณะต่าง ๆ รายการประกอบแบบ		
Scale.		



ตราสัญลักษณ์กรมที่ดิน ซึ่งเคลือบสีทองติดสติกเกอร์
ลายสัญลักษณ์กรมที่ดินสีดำ ขนาดตราสัญลักษณ์
เส้นผ่านศูนย์กลาง 75 ซม. ซอบหนา 2 นิ้ว

แบบป้ายตรากรมที่ดิน
มาตราส่วน 1 : 10

แบบป้ายสำนักงานที่ดิน(ภายนอก)
มาตราส่วน 1 : 10

ในกรณีที่ใช้ฐานรากแผ่

- 1) ดินระดับฐานรากต้องสามารถรับน้ำหนักบรรทุกทุกพลอดภัยได้ ไม่น้อยกว่า 12 ตัน/ตารางเมตร
- 2) ระดับฐานรากจะต้องอยู่ลึกกว่าระดับดินเดิมไม่น้อยกว่า 1.00 ม.
- 3) ให้ผู้รับจ้างทำรายงานผลการเจาะสำรวจชั้นดิน การทดสอบน้ำหนักบรรทุกทุกพลอดภัยของดิน จะต้องทำการทดสอบโดยสถาบันของทางราชการหรือสถาบันที่เชื่อถือได้ โดยได้รับความเห็นชอบจากผู้ว่าจ้าง
- 4) ให้ผู้รับจ้างออกแบบฐานรากแผ่ โดยผู้ออกแบบจะต้องมีคุณสมบัติประกอบวิชาชีพวิศวกรรมควบคุม สาขาวิศวกรรมโยธา ระดับสามัญวิศวกรขึ้นไปหรือสถาบันของทางราชการ โดยได้รับความเห็นชอบจากผู้ว่าจ้าง

การป้องกันและกำจัดปลวก

- 1) ให้ผู้รับจ้างดำเนินการทำระบบป้องกันปลวกของอาคารที่จะทำการก่อสร้าง ทั้งภายในบริเวณที่จะทำการก่อสร้างและโดยรอบอาคาร ภายในรัศมี 3.00 ม. ห่างจากตัวอาคารโดยรอบ โดยวิธีการทำ SOIL TREATMENT SYSTEM ซึ่งต้องใช้เครื่องย่นต์ที่มีกำลังอัด ไม่น้อยกว่า 40 กิโลกรัม/ตารางเซนติเมตร และให้ใช้น้ำยาเคมีประเภท CHLORPYRIFOS หรือเทียบเท่า โดยการรับรองจากคณะกรรมการอาหารและยา (อย.) กระทรวงสาธารณสุขเท่านั้น อัตราส่วนผสมน้ำยาเคมี และน้ำตามมาตรฐานผู้ผลิต
- 2) ผู้รับจ้างต้องป้องกันผลกระทบจากการใช้สารเคมีข้างต้น ต่อทรัพย์สินหรือบุคคลภายนอกที่อยู่ใกล้เคียง ผลกระทบและความเสียหายที่เกิดขึ้นถือเป็นความรับผิดชอบโดยตรงของผู้รับจ้าง
- 3) ให้ดำเนินการโดยบริษัทที่มีความชำนาญโดยเฉพาะ ซึ่งจะต้องมีใบอนุญาตให้ดำเนินการออกโดยคณะกรรมการอาหารและยา กระทรวงสาธารณสุข และมีความชำนาญงาน ไม่น้อยกว่า 5 ปี
- 4) บริษัทผู้ดำเนินการจะต้องออกใบรับประกันผลงานในการดำเนินการ ไม่น้อยกว่า 5 ปี โดยออกให้แก่เจ้าของผู้ครอบครองอาคาร หากมีปลวกเกิดขึ้น บริษัทจะต้องให้ผู้เชี่ยวชาญไปทำการกำจัดให้โดยเร็ว หลังจากได้รับแจ้ง
- 5) บริษัทผู้ดำเนินการจะต้องมีผลงานในการดำเนินการมาแล้ว ในหน่วยงานของราชการหรือรัฐวิสาหกิจที่เชื่อถือได้ มาแสดงต่อคณะกรรมการตรวจการจ้างพิจารณาก่อนดำเนินการ
- 6) ผู้รับจ้างจะต้องเสนอรายละเอียดน้ำยาเคมีและวิธีการขั้นตอนการปฏิบัติงานมาให้คณะกรรมการตรวจการจ้างหรือผู้ว่าจ้างตรวจสอบ และต้องได้รับอนุมัติเป็นลายลักษณ์อักษรก่อนนำไปดำเนินการ

หมายเหตุ

ให้ผู้รับจ้างดำเนินการเจาะสำรวจชั้นดิน เพื่อกำหนดความยาวของเสาเข็ม แล้วให้คณะกรรมการตรวจการจ้างพิจารณาอนุมัติ โดยผู้รับจ้างจะต้องรับผิดชอบค่าใช้จ่ายทั้งหมด
ในกรณีที่ผู้รับจ้างใช้เสาเข็มสั้นกว่าที่ระบุไว้ในแบบให้คืนเงินค่าเสาเข็มส่วนที่เหลือ โดยผู้ว่าจ้างเป็นผู้คำนวณจำนวนเงินจากราคาในสัญญา



กรมที่ดิน

กองพัสดุ

ฝ่ายแบบแผนและควบคุมการก่อสร้าง

PROJECT NAME

ชื่อโครงการ

สำนักงานที่ดิน

ขนาด 1,293 ตารางเมตร

สถานที่

OWNER

เจ้าของ กรมที่ดิน

เขียนแบบ

ณัฏฐพงษ์ สิงห์น้อย

ผู้ลงนาม

ออกแบบ

เมธี วิริยา

วิศวกร

เมธี วิริยา

ตรวจ

นิวัฒน์ ชะวนสุข

หัวหน้าฝ่าย

เมธี วิริยา

ผู้อำนวยการกองพัสดุ

ชาติ ชื่นอุทัย

เห็นชอบ

สมคิด ศรี

อนุมัติ

ศิริพงษ์ ทานตระกูล

REVISION: 7 กันยายน 2558

NO.	DESCRIPTION	DATE

Project No.

13-58


Drawing No.

A0-02


DRAWING TITLE

แบบป้ายสำนักงานที่ดิน


Scale. 1:10

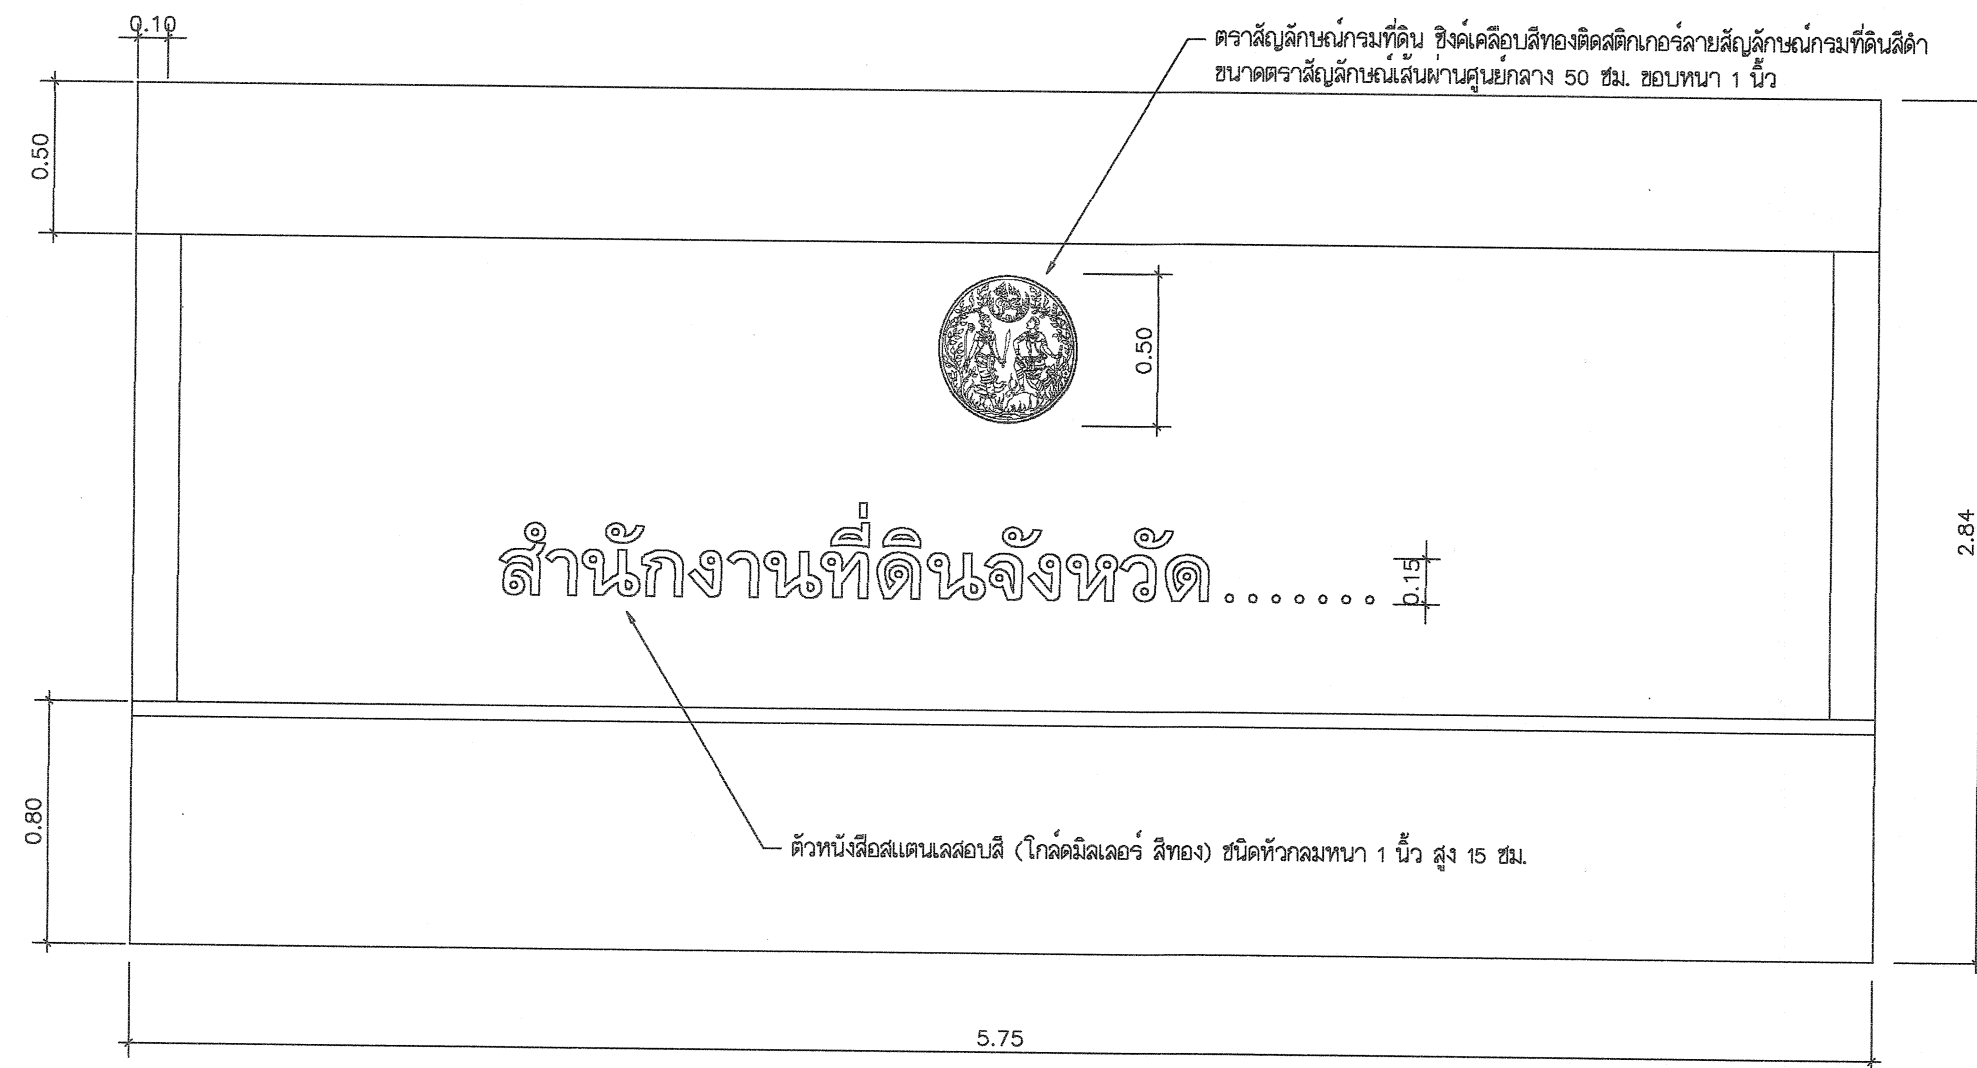

แบบแปลนสำนักงานที่ติดผนัง (ภายใน)
มาตราส่วน 1 : 25

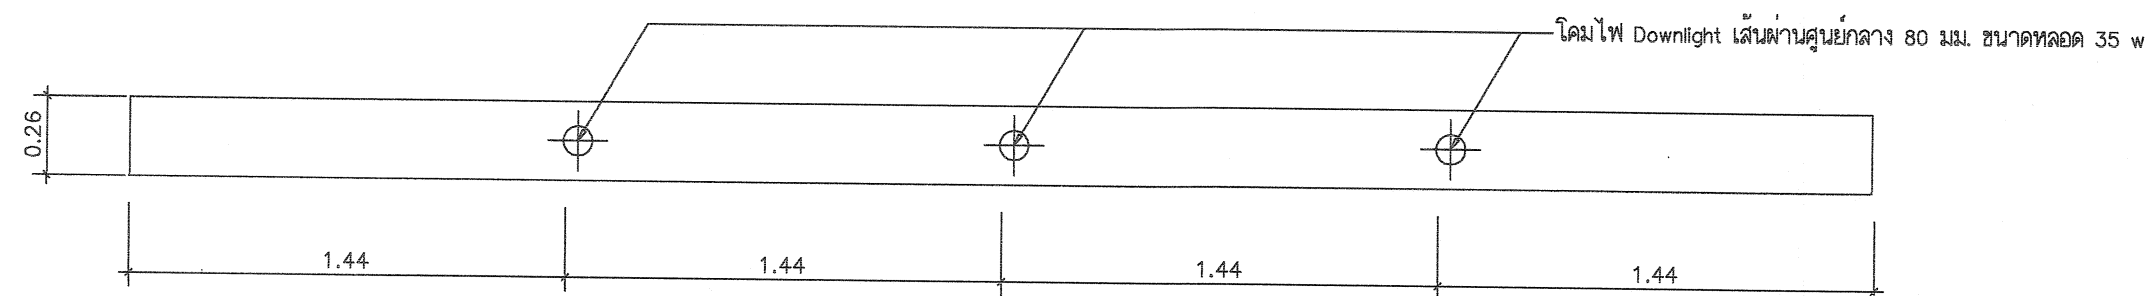

ระยัดโต๊ะทำงานที่ติดผนัง (ภายนอก)
มาตราส่วน 1 : 25

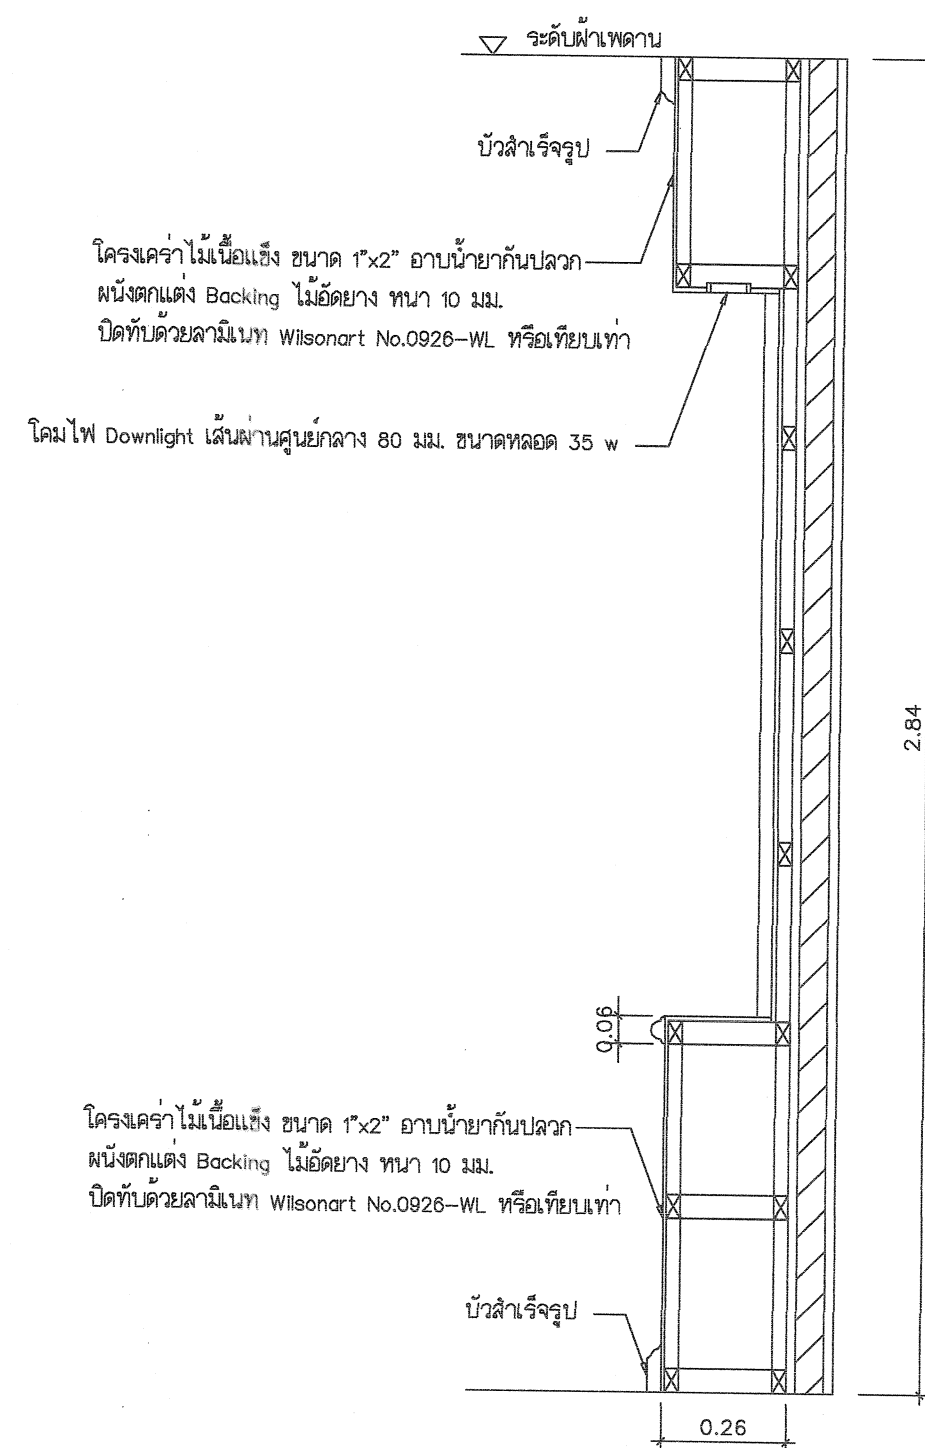

รูปตัด
มาตราส่วน Not to scale



กรมที่ดิน

กองพัสดุ

ฝ่ายแบบแผนและควบคุมการก่อสร้าง

PROJECT NAME
ชื่อโครงการ

สำนักงานที่ดิน

ขนาด 1,293 ตารางเมตร

สถานที่

OWNER
เจ้าของที่ดิน กรมที่ดิน

เขียนแบบ
อธิบดีพิเศษ สิงหนุญ

ผู้ตรวจ

ออกแบบ
เมธี วิริยา

วิศวกร
เมธี วิริยา

ตรวจ
นิวัฒน์ ชะวนสุข

หัวหน้าฝ่าย
เมธี วิริยา

ผู้อำนวยการกองพัสดุ
ชาติ ชื่นสุไทย

เขียนแบบ
สมคิด ศรี

อนุมัติ
ศิริพงษ์ ทานตระกูล

NO.	DESCRIPTION	DATE


Project No. 13-58

Drawing No. A0-03

DRAWING TITLE

แบบขยายแปลนสำนักงาน (ภายใน)

Scale. 1:25

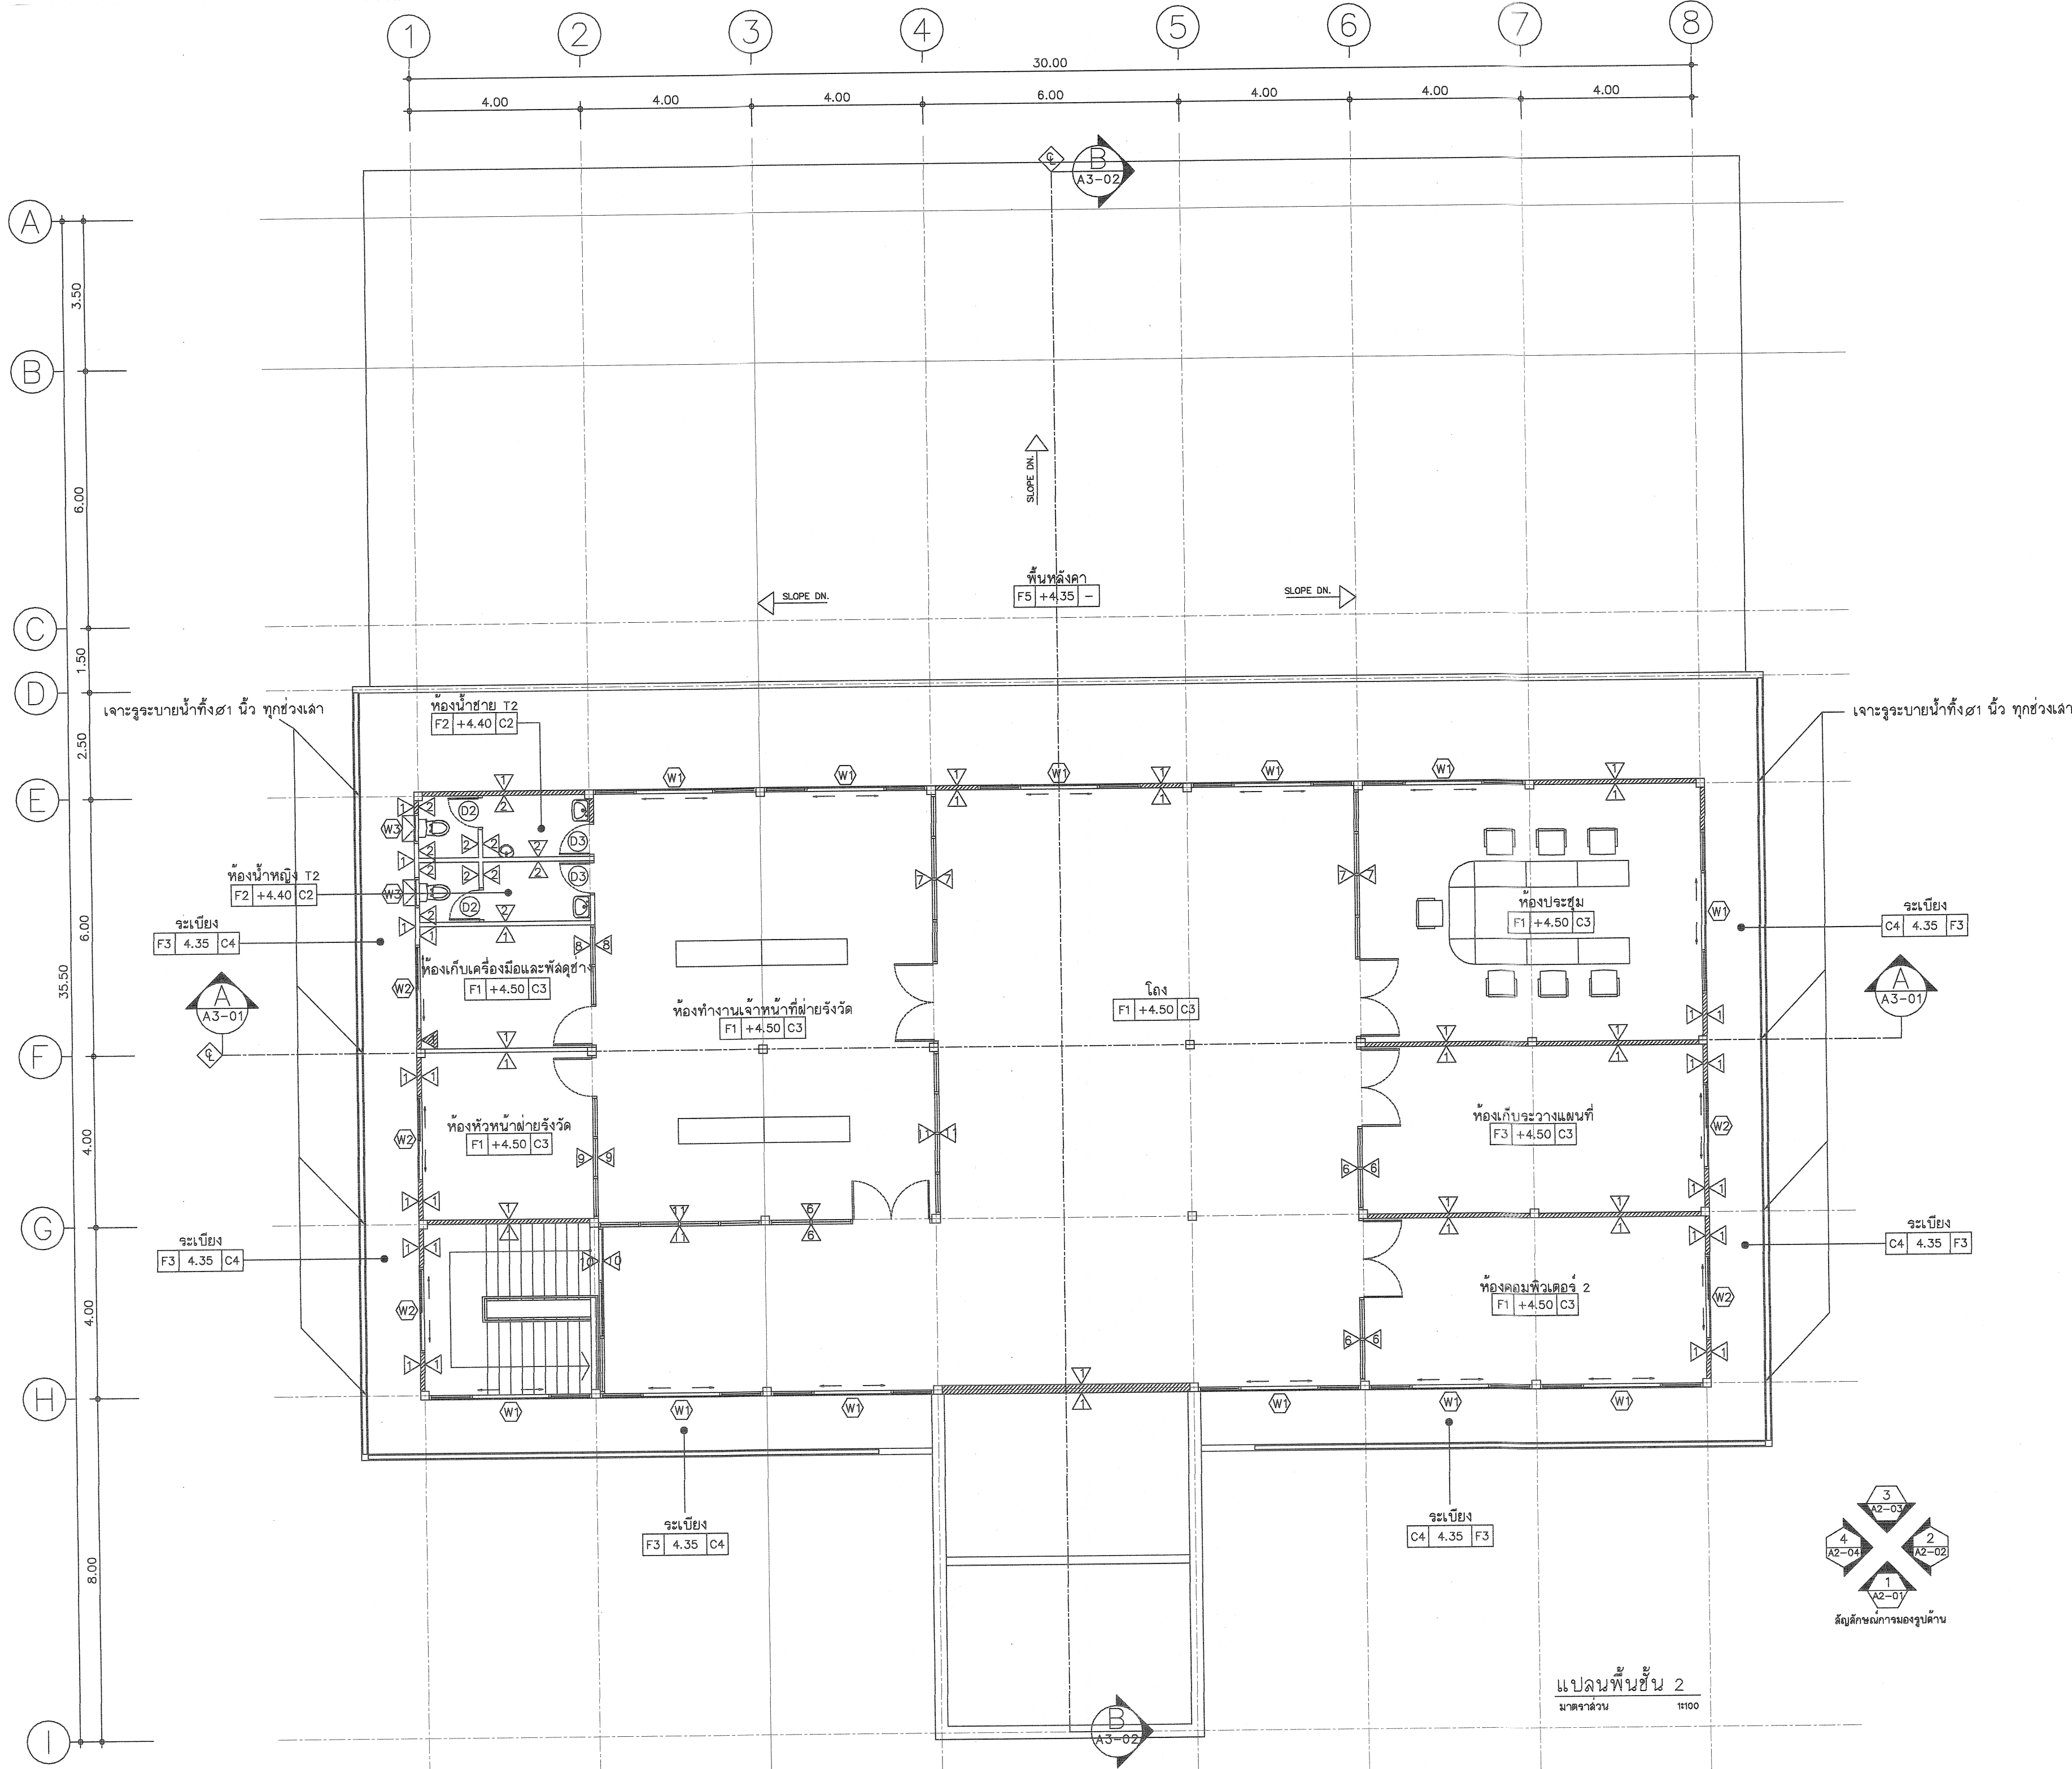

กรมที่ดิน

กองพัสดุ

ค่าแบบแผนและควบคุมการก่อสร้าง

PROJECT NAME
ชื่อโครงการ

สำนักงานที่ดิน

ขนาด 1,293 ตารางเมตร

สถานที่

OWNER

เจ้าของที่ดิน กรมที่ดิน

เขียนแบบ

ณิกรพรหม สิงห์น้อย

ผู้ตรวจ

ออกแบบ

เมธี วิริยา

วิศวกร

เมธี วิริยา

ตรวจ

วิวัฒน์ สังวนสุข

หัวหน้าฝ่าย

เมธี วิริยา

ผู้อำนวยการกองพัสดุ

ชาติ ชื่นอุไทย

เพ็ญชน

สมคิด ศรี

อนุมัติ

ศิริพงษ์ ทานตระกูล

REVISION: 7 กันยายน 2558

NO.	DESCRIPTION	DATE


Project No. 13-58

Drawing No. A1-02


DRAWING TITLE

แปลนพื้นที่ 2


Scale. 1:100

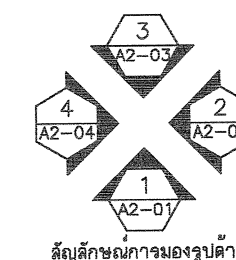

แปลนพื้นที่ 2
มาตราส่วน 1:100

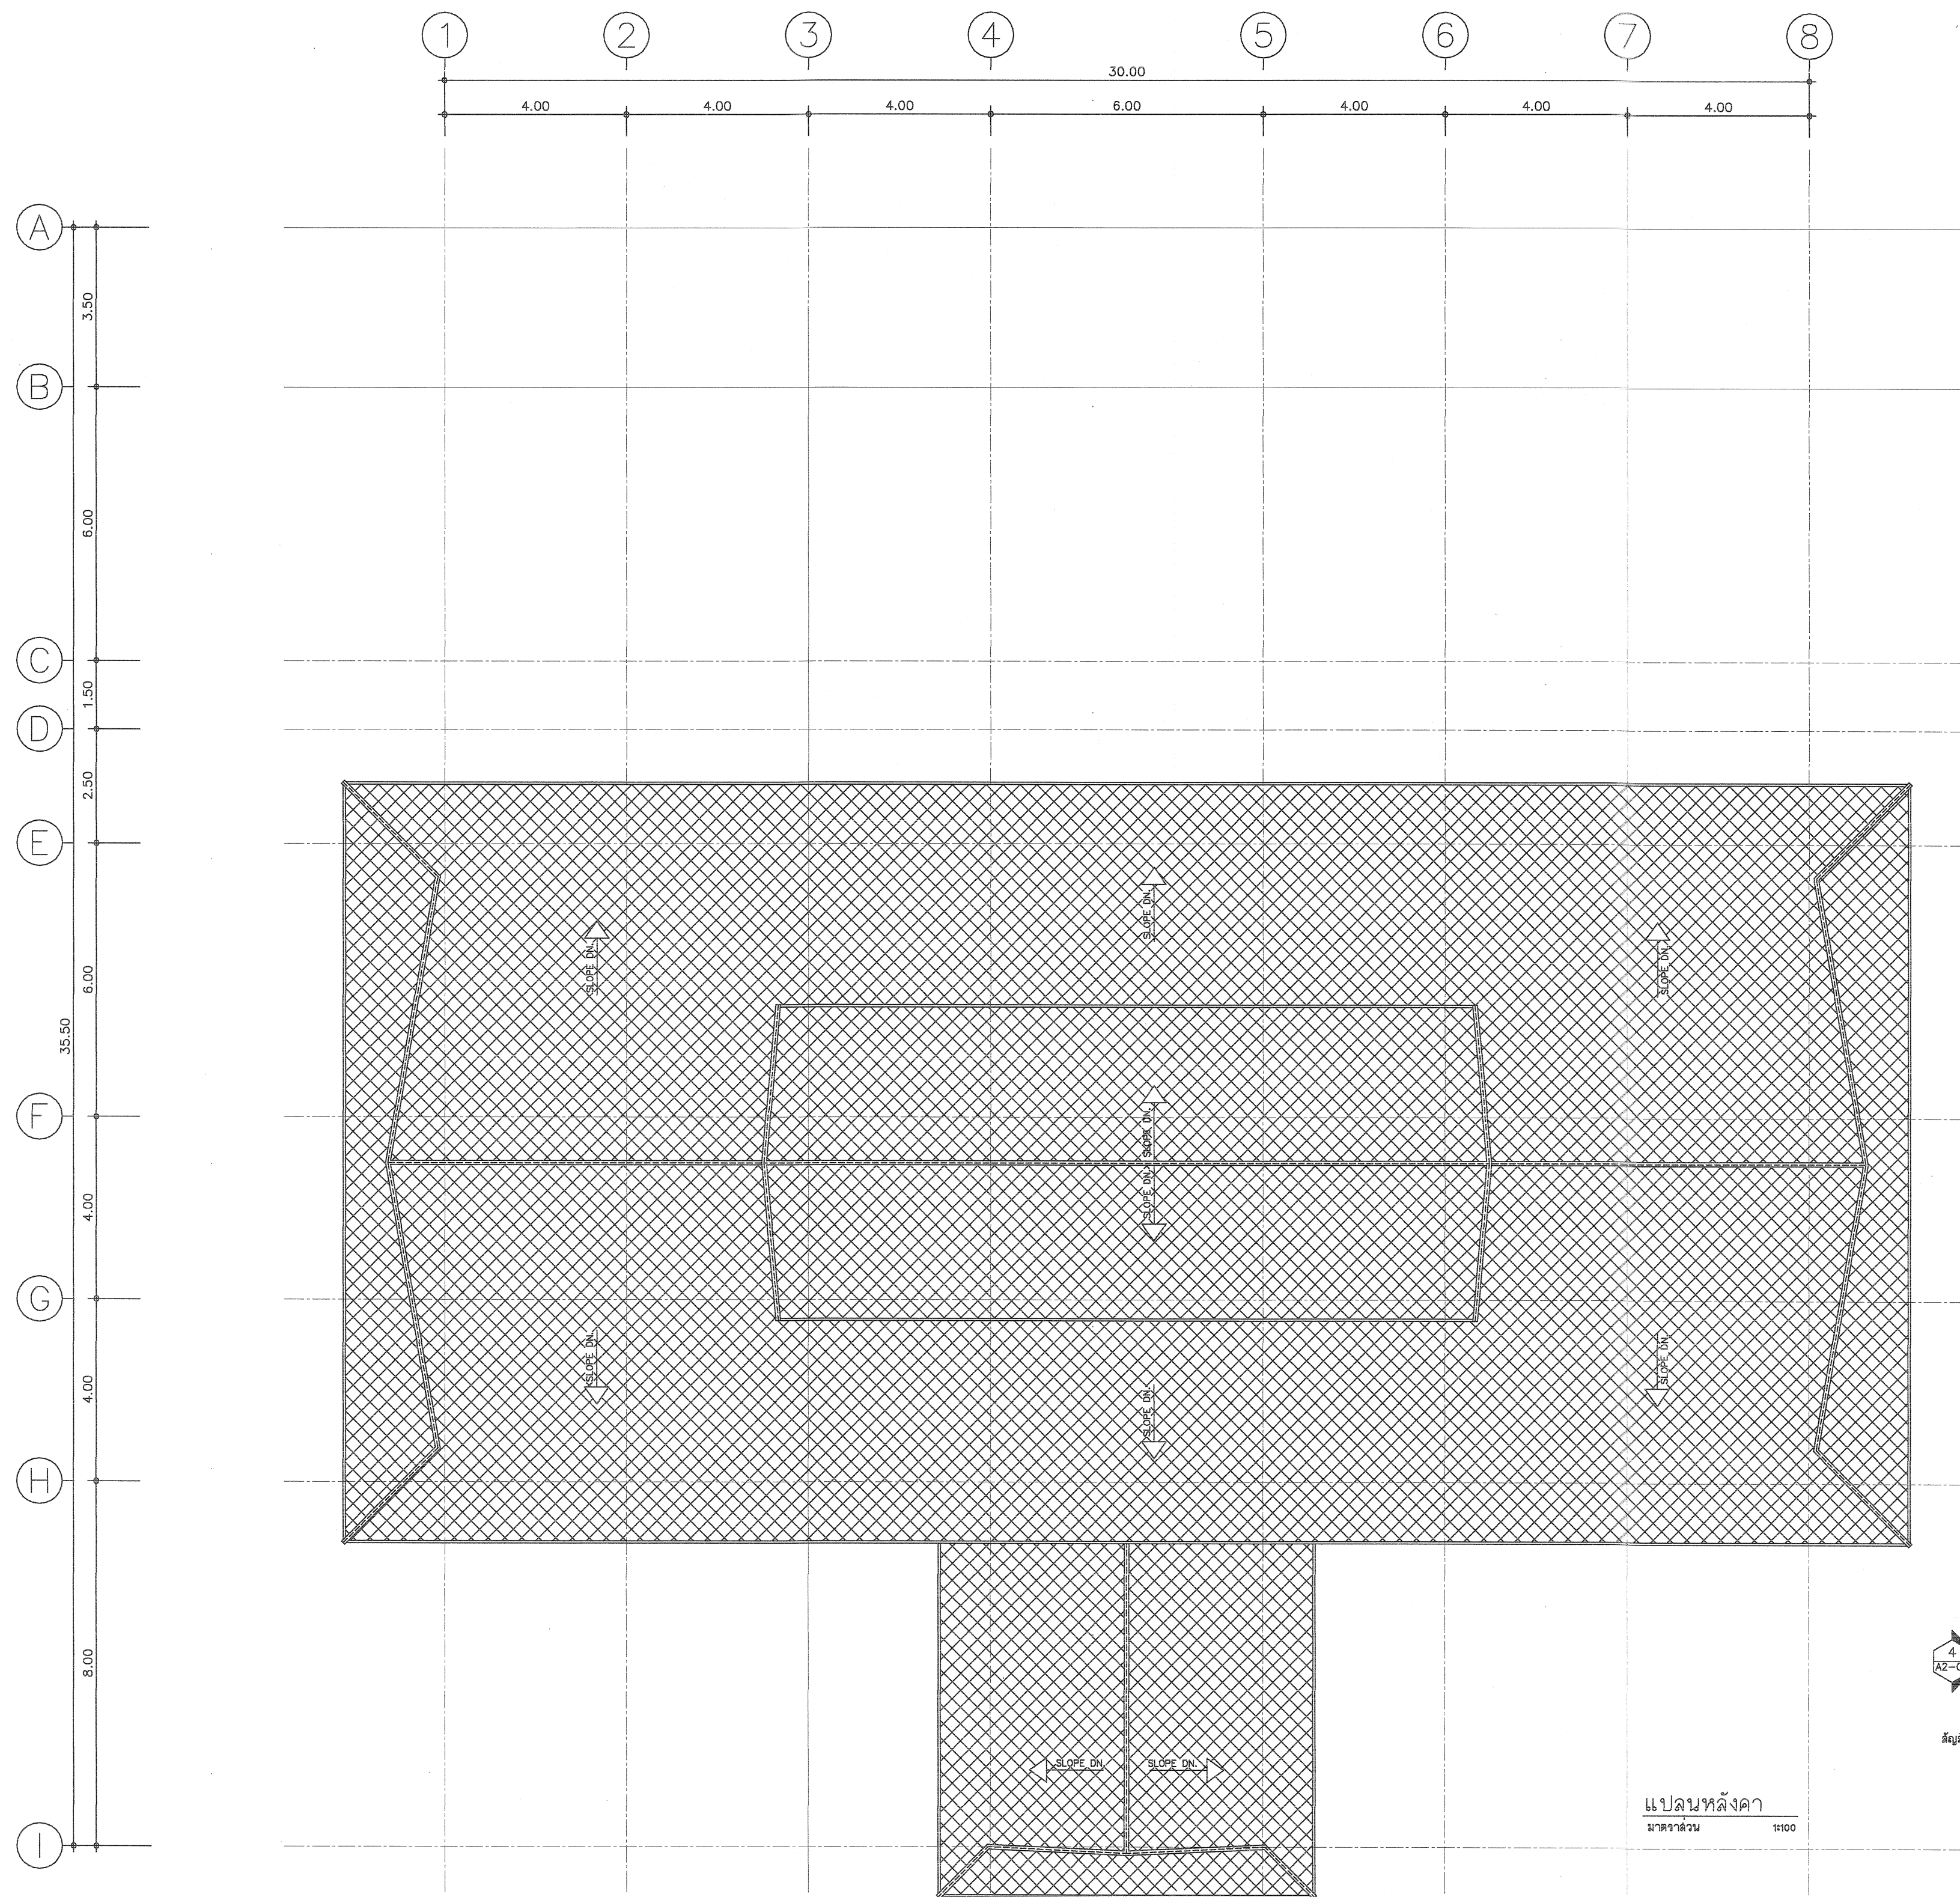




แปลนหลังคา
มาตราส่วน 1:100

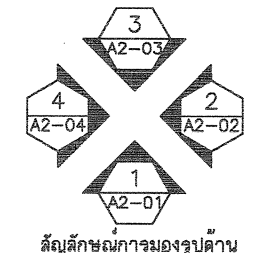




กรมที่ดิน

   กองพัสดุ
ฝ่ายแบบแผนและควบคุมการก่อสร้าง

PROJECT NAME ชื่อโครงการ		
สำนักงานที่ดิน ขนาด 1,293 ตารางเมตร		
สถานที่		
OWNER เจ้าของ	กรมที่ดิน	
เขียนแบบ ผู้ออกแบบ	สิงห์บุญ	
ออกแบบ เมธี วิทยา		
วิศวกร เมธี วิทยา		
ตรวจ นิวัฒน์ สอนวนสุข		
หัวหน้าฝ่าย เมธี วิทยา		
ผู้อำนวยการกองพัสดุ ชาติ สิ้นสุไทย		
เห็นชอบ สมคิด ศรี		
อนุมัติ ศิริพงษ์ ห่านตระกูล		
REVISION : 7 กันยายน 2558		
NO.	DESCRIPTION	DATE
Project No. 13-58		
Drawing No. A1-03		
DRAWING TITLE		
แปลนหลังคา		
Scale. 1:100		

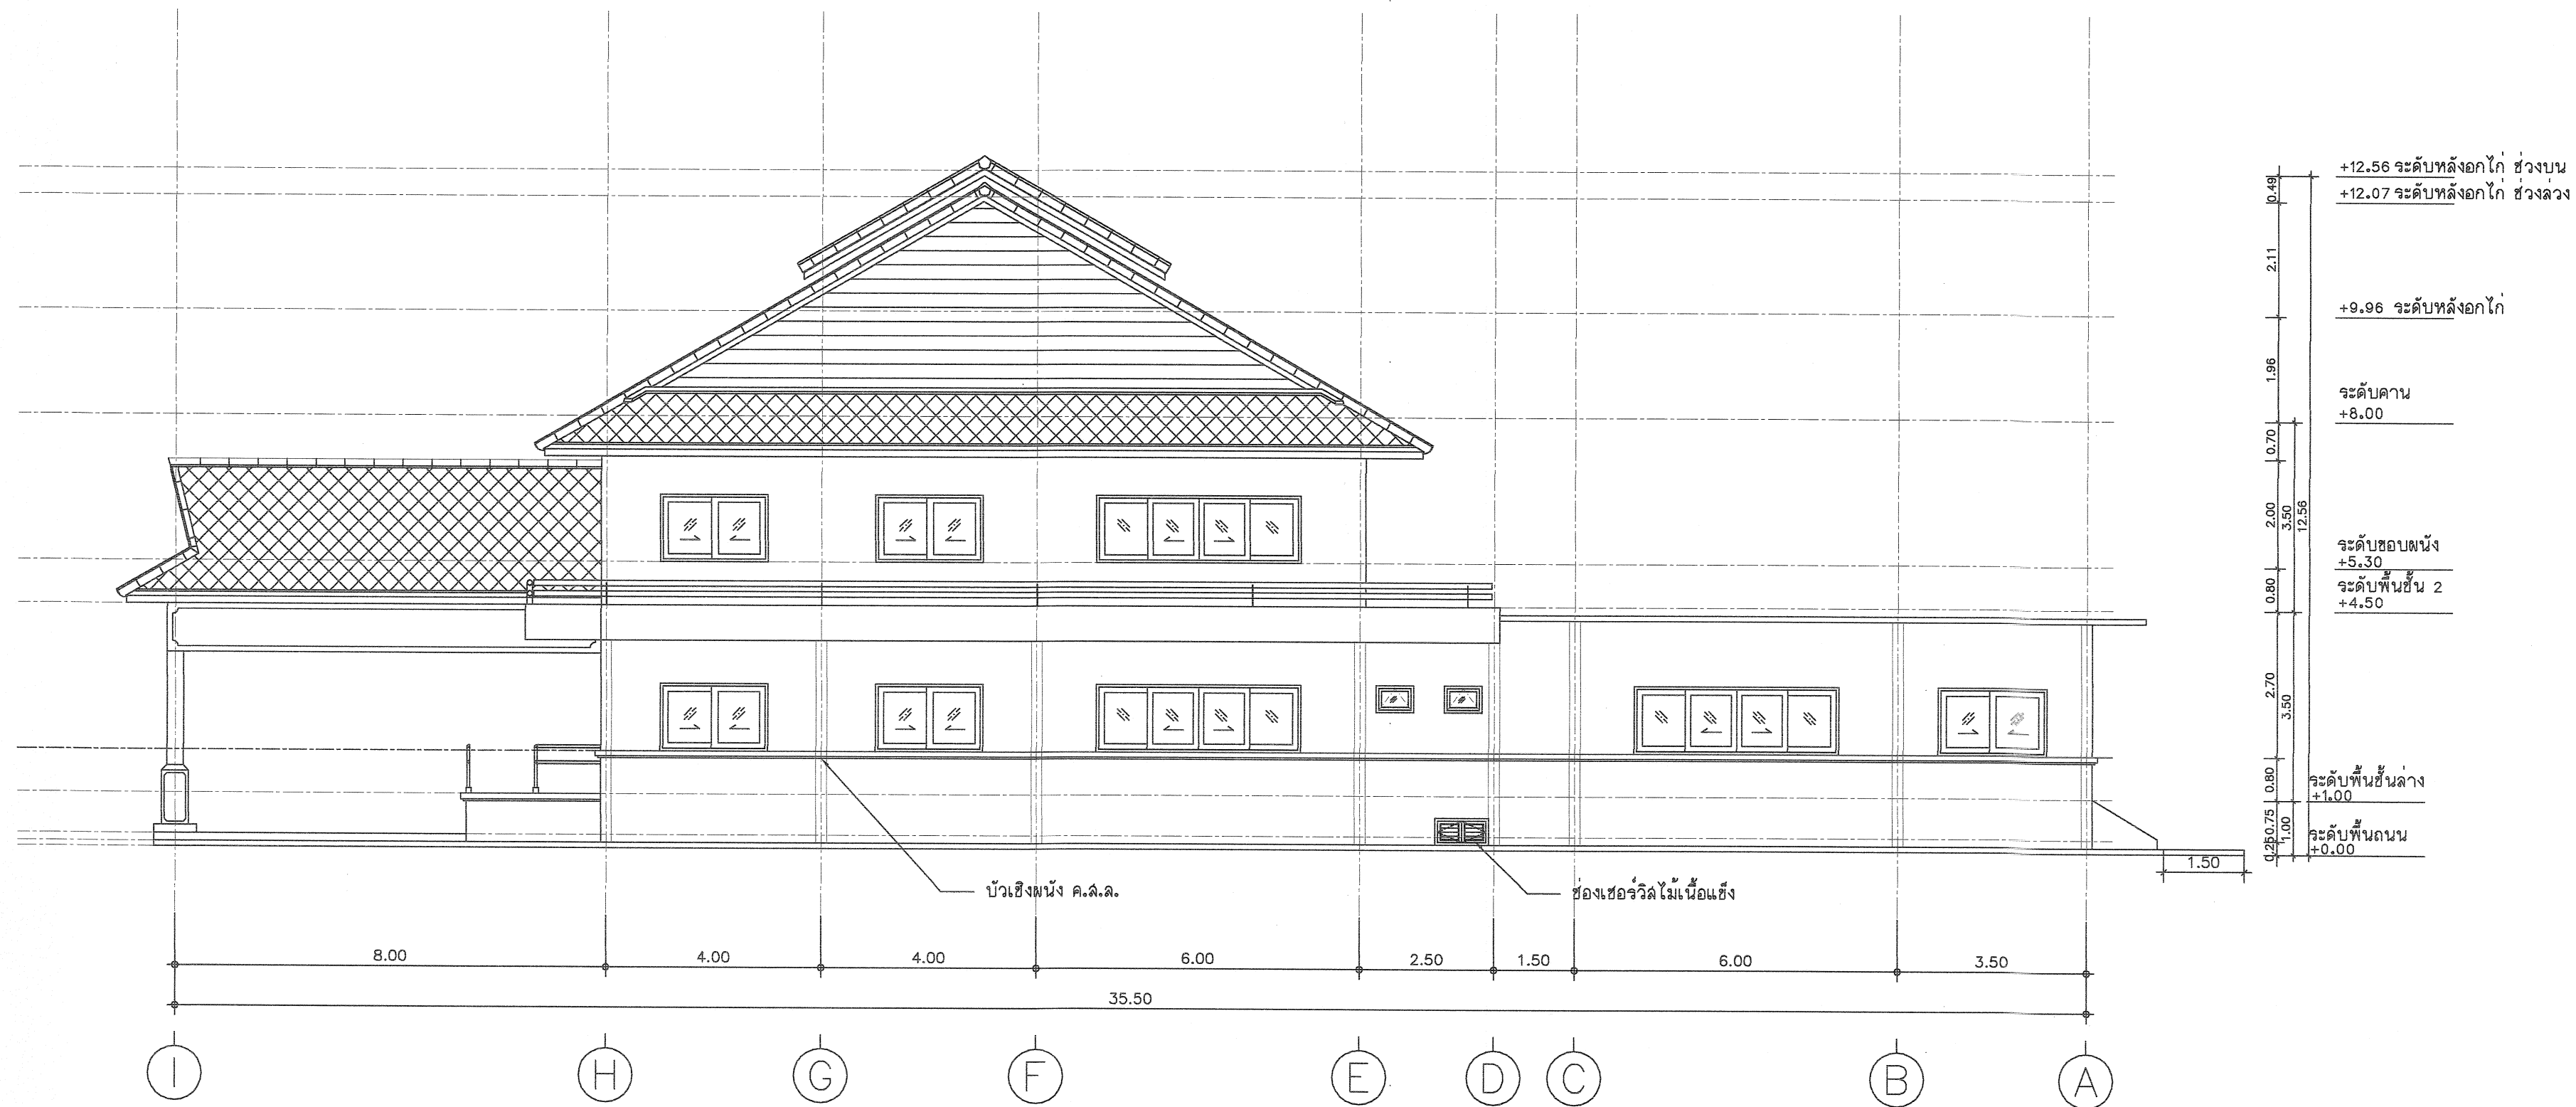

รูปด้าน 2
มาตราส่วน 1 : 100



กรมที่ดิน

กองพัสดุ
ฝ่ายแบบแผนและควบคุมการก่อสร้าง

PROJECT NAME
ชื่อโครงการ
สำนักงานที่ดิน
ขนาด 1,293 ตารางเมตร

สถานที่
OWNER
เจ้าของที่ดิน
กรมที่ดิน

เขียนแบบ
นักวิชาชีพ
สิงหนุญ
ผู้เขียน

ออกแบบ
เมธี วิริยา *เมธี วิริยา*

วิศวกร
เมธี วิริยา *เมธี วิริยา*

ตรวจ
นักวิชา **สงวนสุข**
นักวิชา

หัวหน้าฝ่าย
เมธี วิริยา *เมธี วิริยา*

ผู้อำนวยการกองพัสดุ
ชาติ **สินธุไทย**
ชาติ

เห็นชอบ
สมศักดิ์ ศรี *สมศักดิ์ ศรี*

อนุมัติ
ศิริพงษ์ **ท่านตระกูล**
ศิริพงษ์


REVISION	7	กันยายน	2558
NO.	DESCRIPTION	DATE	

Project No. **13-58**

Drawing No. **A2-02**


DRAWING TITLE
รูปด้าน 2

Scale. **1:100**

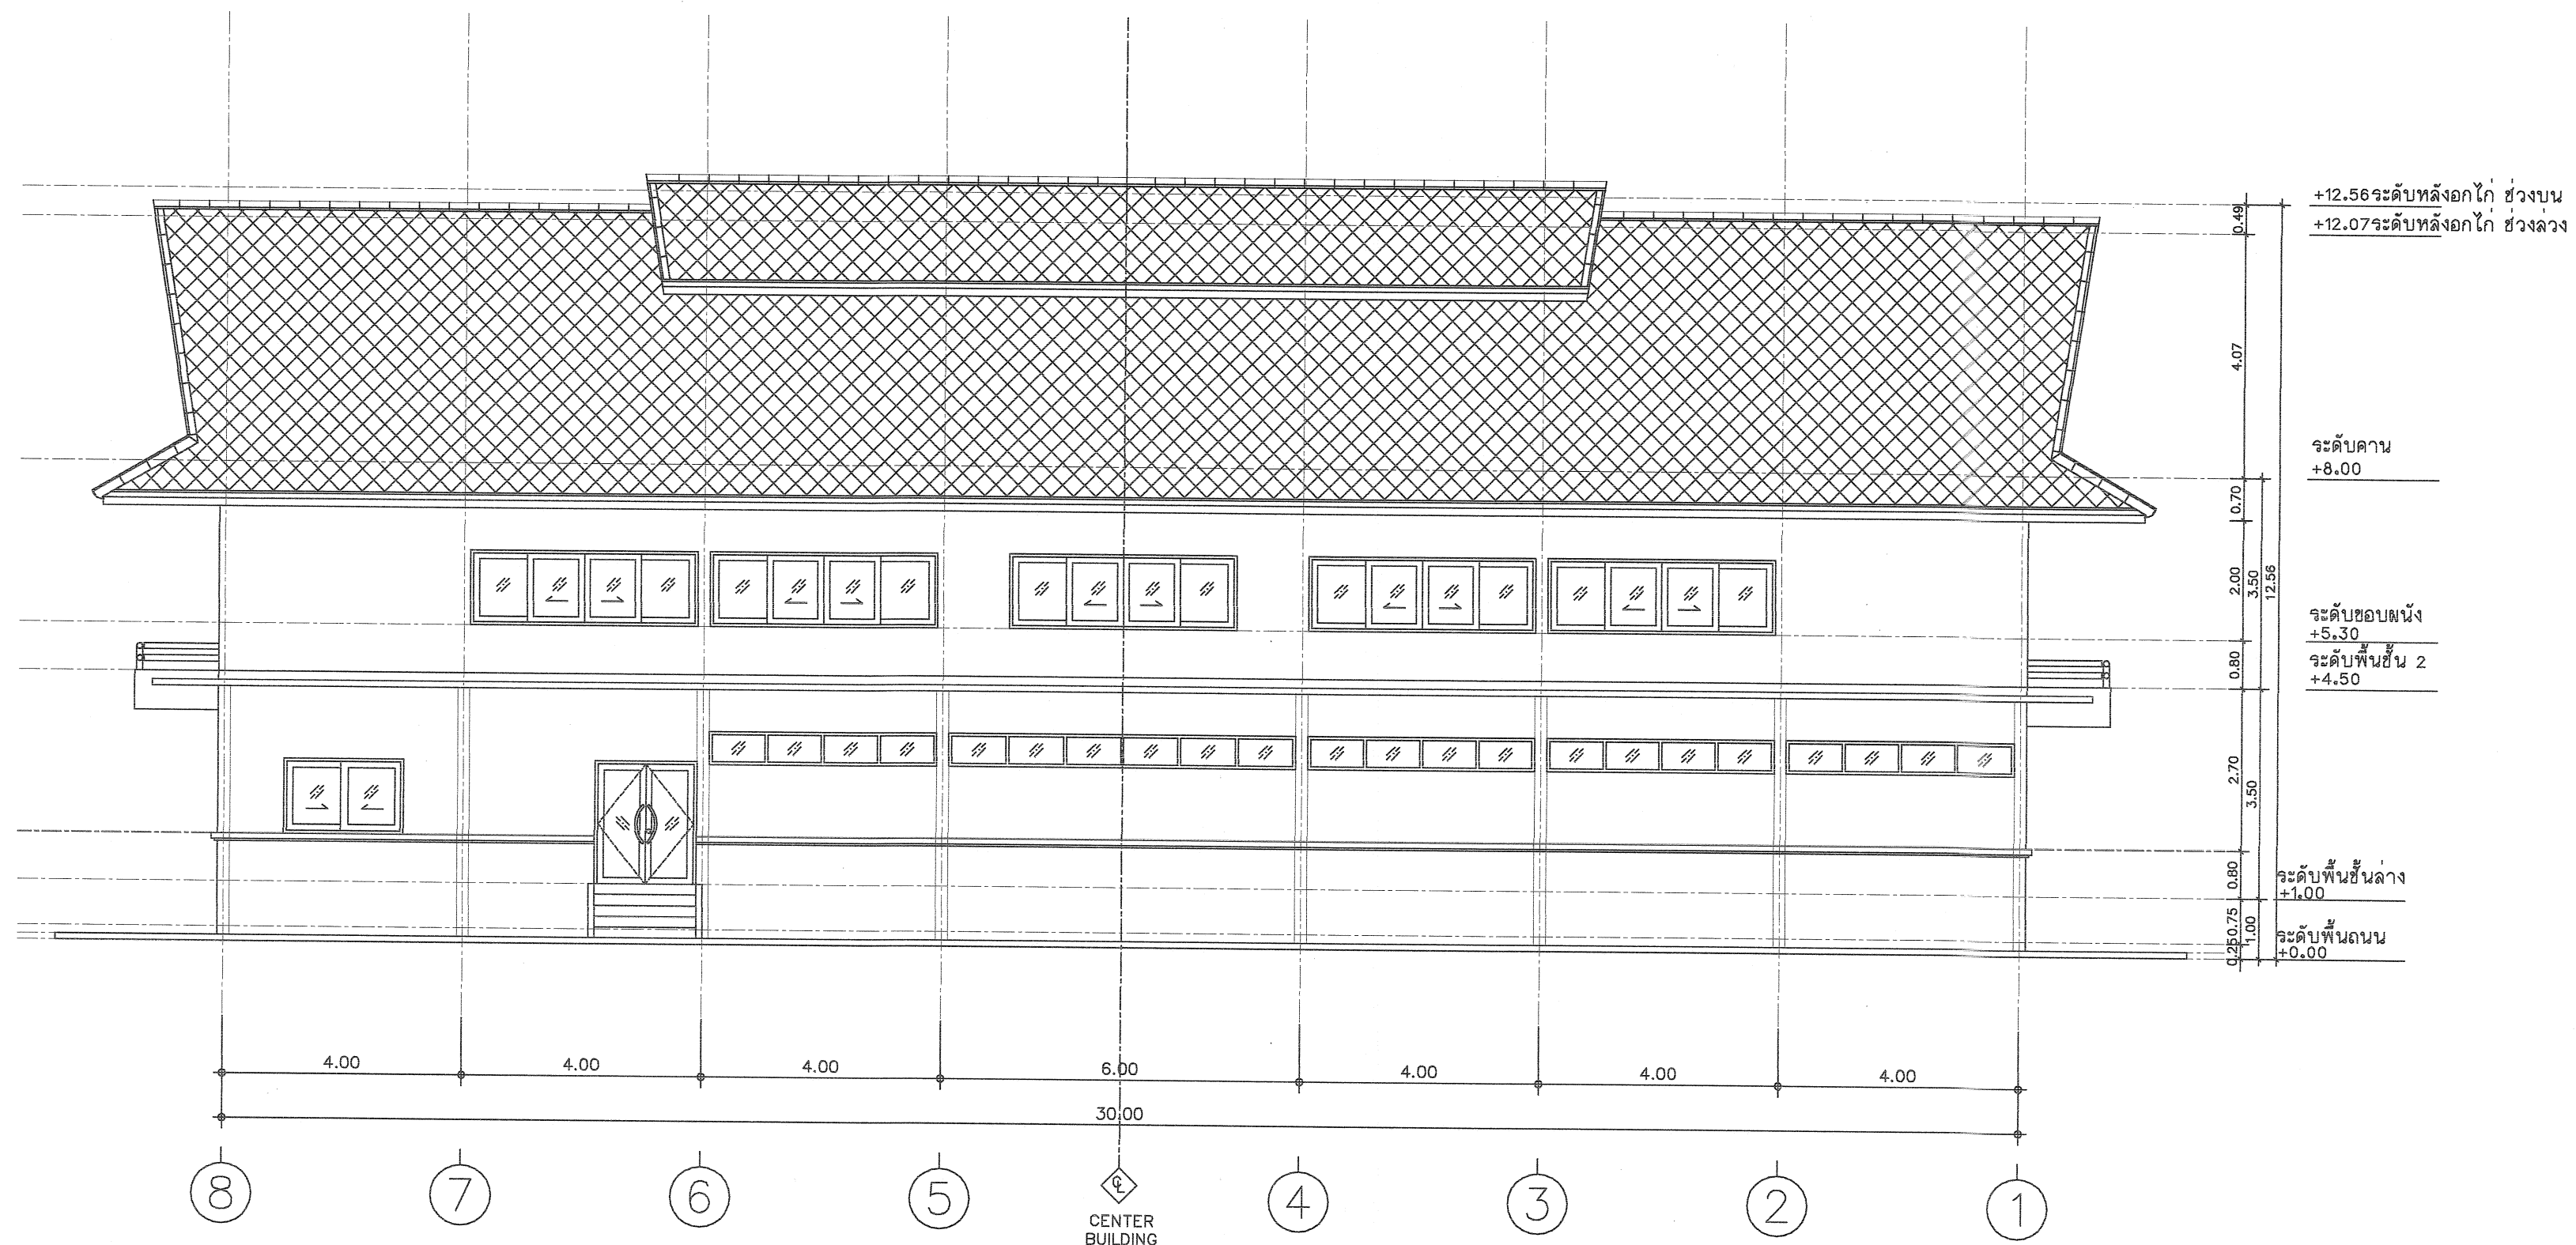

รูปด้าน 3
มาตราส่วน 1:100

 <p>กรมที่ดิน</p>		
<p>กองพัสดุ ฝ่ายแบบแผนและควบคุมการก่อสร้าง</p>		
<p>PROJECT NAME ชื่อโครงการ</p> <p>สำนักงานที่ดิน ขนาด 1,293 ตารางเมตร</p>		
<p>สถานที่</p>		
<p>OWNER เจ้าของที่ดิน</p>		
<p>เขียนแบบ สถาปนิก/วิศวกร</p> <p>ผู้ตรวจ</p>		
<p>ออกแบบ เมธี วิชา</p>		
<p>วิศวกร เมธี วิชา</p>		
<p>ตรวจ นักวิชา สหวนสุข</p>		
<p>หัวหน้าฝ่าย เมธี วิชา</p>		
<p>ผู้อำนวยการกองพัสดุ ชาติ สันติไทย</p>		
<p>พื้นที่ สมคิด ศรี</p>		
<p>อนุมัติ ศิริพงษ์ พานกระทุง</p>		
<p>REVISION: 7 กันยายน 2558</p>		
NO.	DESCRIPTION	DATE
<p>Project No. 13-58</p>		
<p>Drawing No. A2-03</p>		
<p>DRAWING TITLE</p> <p>รูปด้าน 3</p>		
<p>Scale. 1:100</p>		

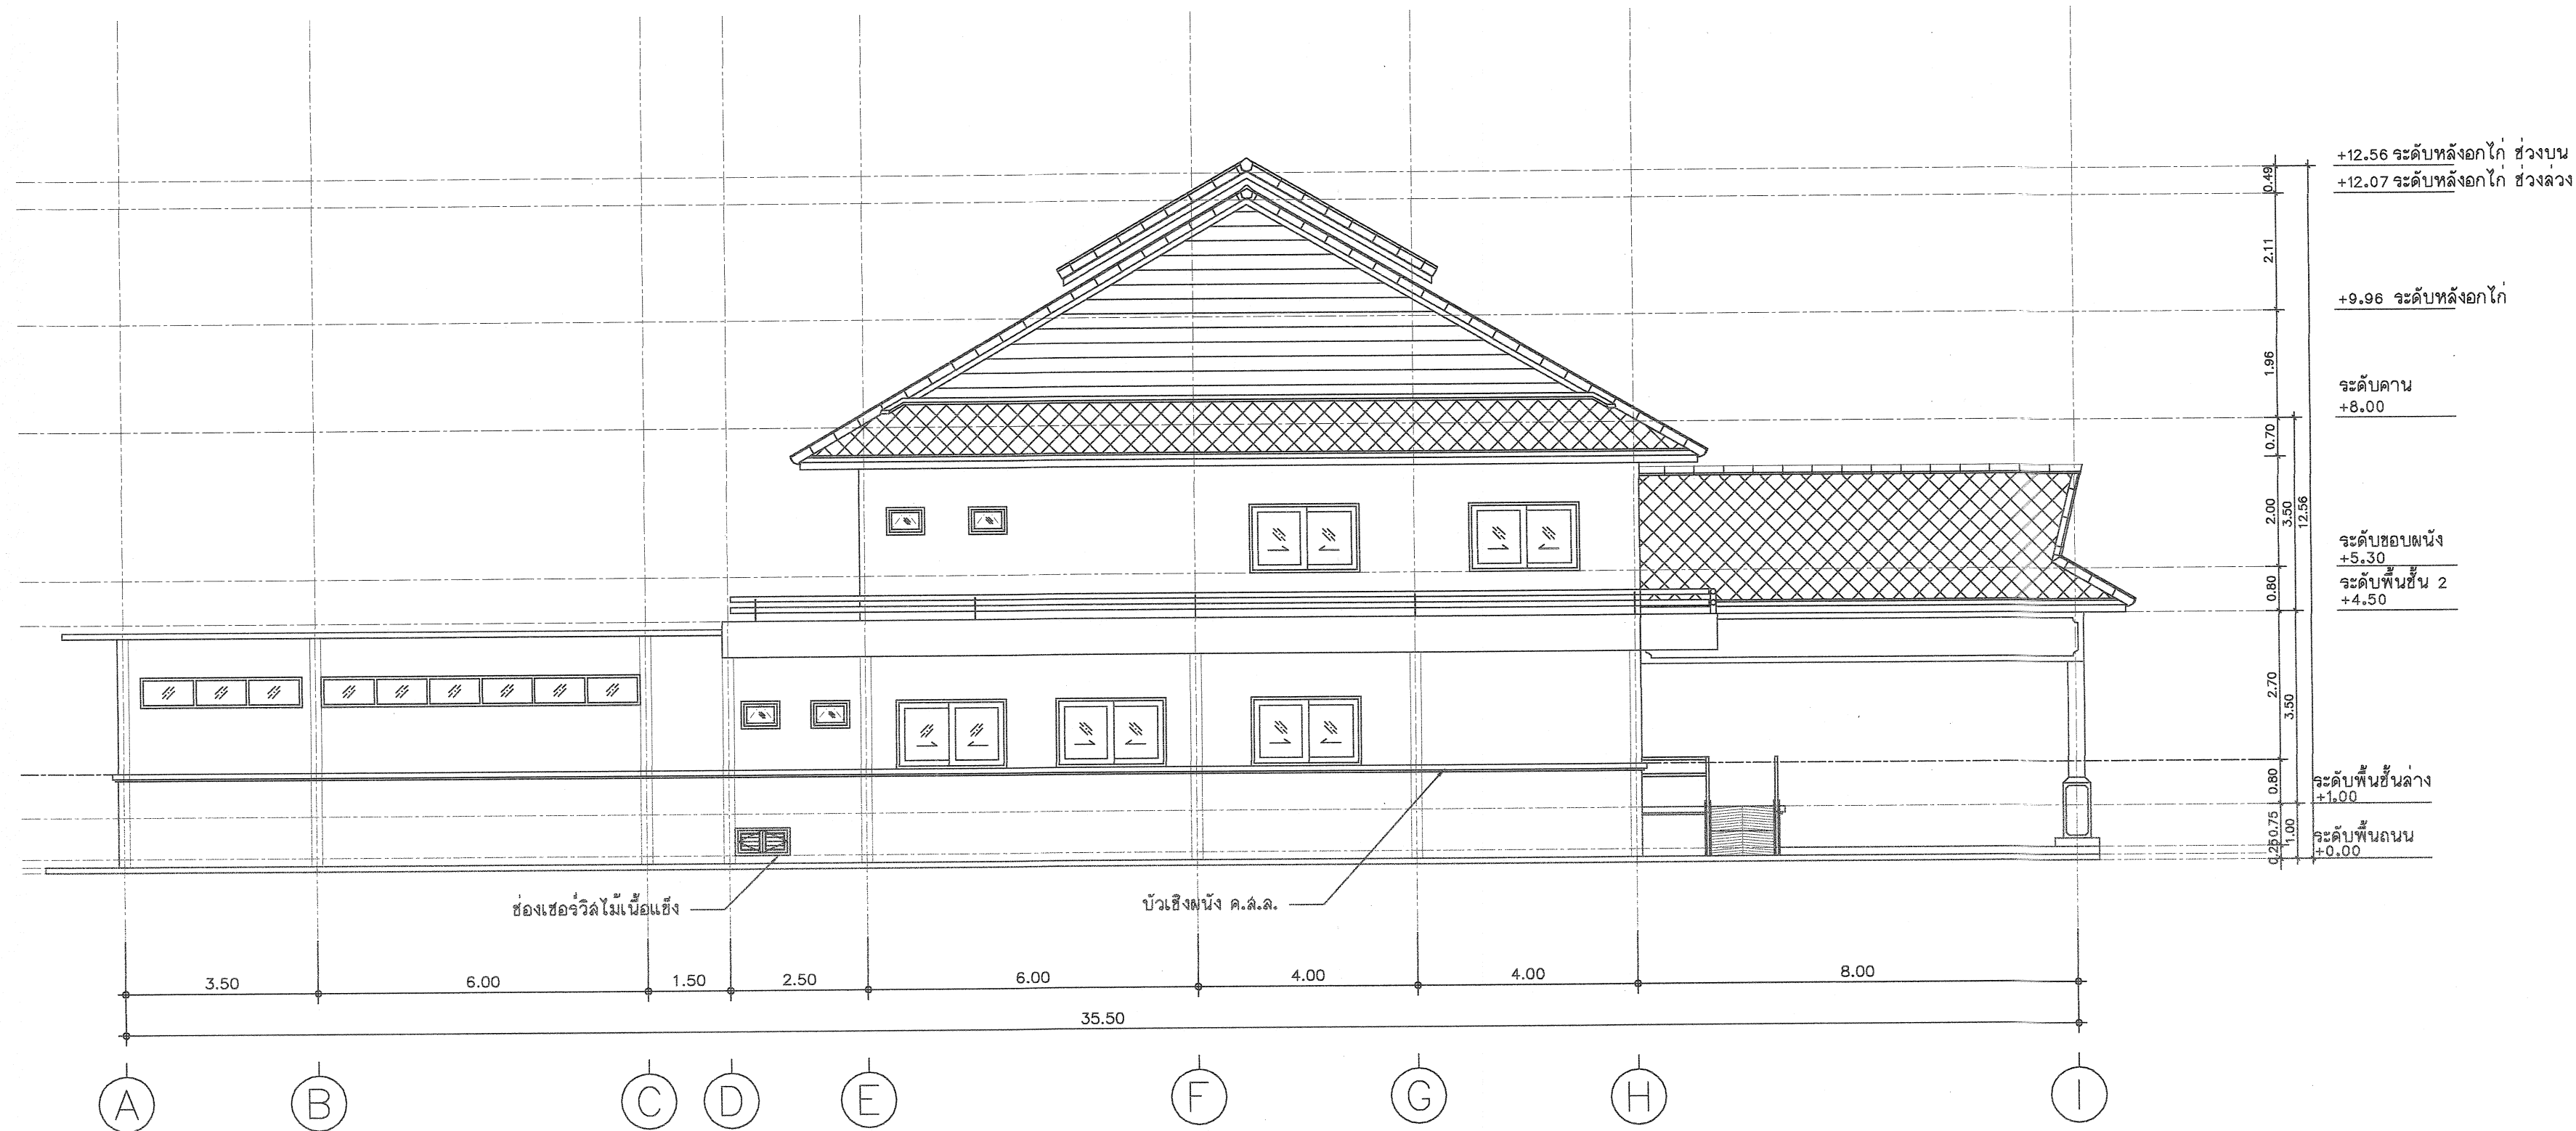

รูปด้าน 4
มาตราส่วน 1 : 100



กรมที่ดิน

กองพัสดุ
ฝ่ายแบบแผนและควบคุมการก่อสร้าง

PROJECT NAME
ชื่อโครงการ
สำนักงานที่ดิน
ขนาด 1,293 ตารางเมตร

สถานที่
OWNER
เจ้าของที่ดิน กรมที่ดิน

เขียนแบบ
นักวิชาชีพ สังกัด
ผู้ควบคุม

ออกแบบ
เมธี วิริยา

วิศวกร
เมธี วิริยา

ตรวจ
นักวิชาชีพ สังกัด
ผู้ควบคุม

หัวหน้าฝ่าย
เมธี วิริยา

ผู้อำนวยการกองพัสดุ
ชาติ สันติไทย
8555

พื้นที่
สมคิด ศรี
ผู้ควบคุม

อนุมัติ
ศิริพงษ์ พานตระกูล
ผู้ควบคุม

REVISION: 7 กันยายน 2558

NO.	DESCRIPTION	DATE

Project No. 13-58
Drawing No. A2-04

DRAWING TITLE
รูปด้าน 4

Scale. 1:100



กรมที่ดิน

กองที่ดิน

ฝ่ายแบบแผนและควบคุมการก่อสร้าง

PROJECT NAME

ชื่อโครงการ

สำนักงานที่ดิน

ขนาด 1,293 ตารางเมตร

สถานที่

OWNER

เจ้าของที่ดิน กรมที่ดิน

เขียนแบบ

นิติบุคคล บริษัท

ผู้ลงนาม

ลักษณะ

เมธี วิริยา

วิศวกร

เมธี วิริยา

ตรวจ

นิติบุคคล บริษัท

หัวหน้าฝ่าย

เมธี วิริยา

ผู้อำนวยการกองที่ดิน

ชาติ สันติสุข

เพ็ญชน

สมคิด ศรี

ลงนาม

นิติบุคคล บริษัท

REVISION: 7 กันยายน 2558

NO.	DESCRIPTION	DATE


Project No. 13-58

Drawing No. A3-01


DRAWING TITLE

รูปตัด A - A

Scale. 1:100

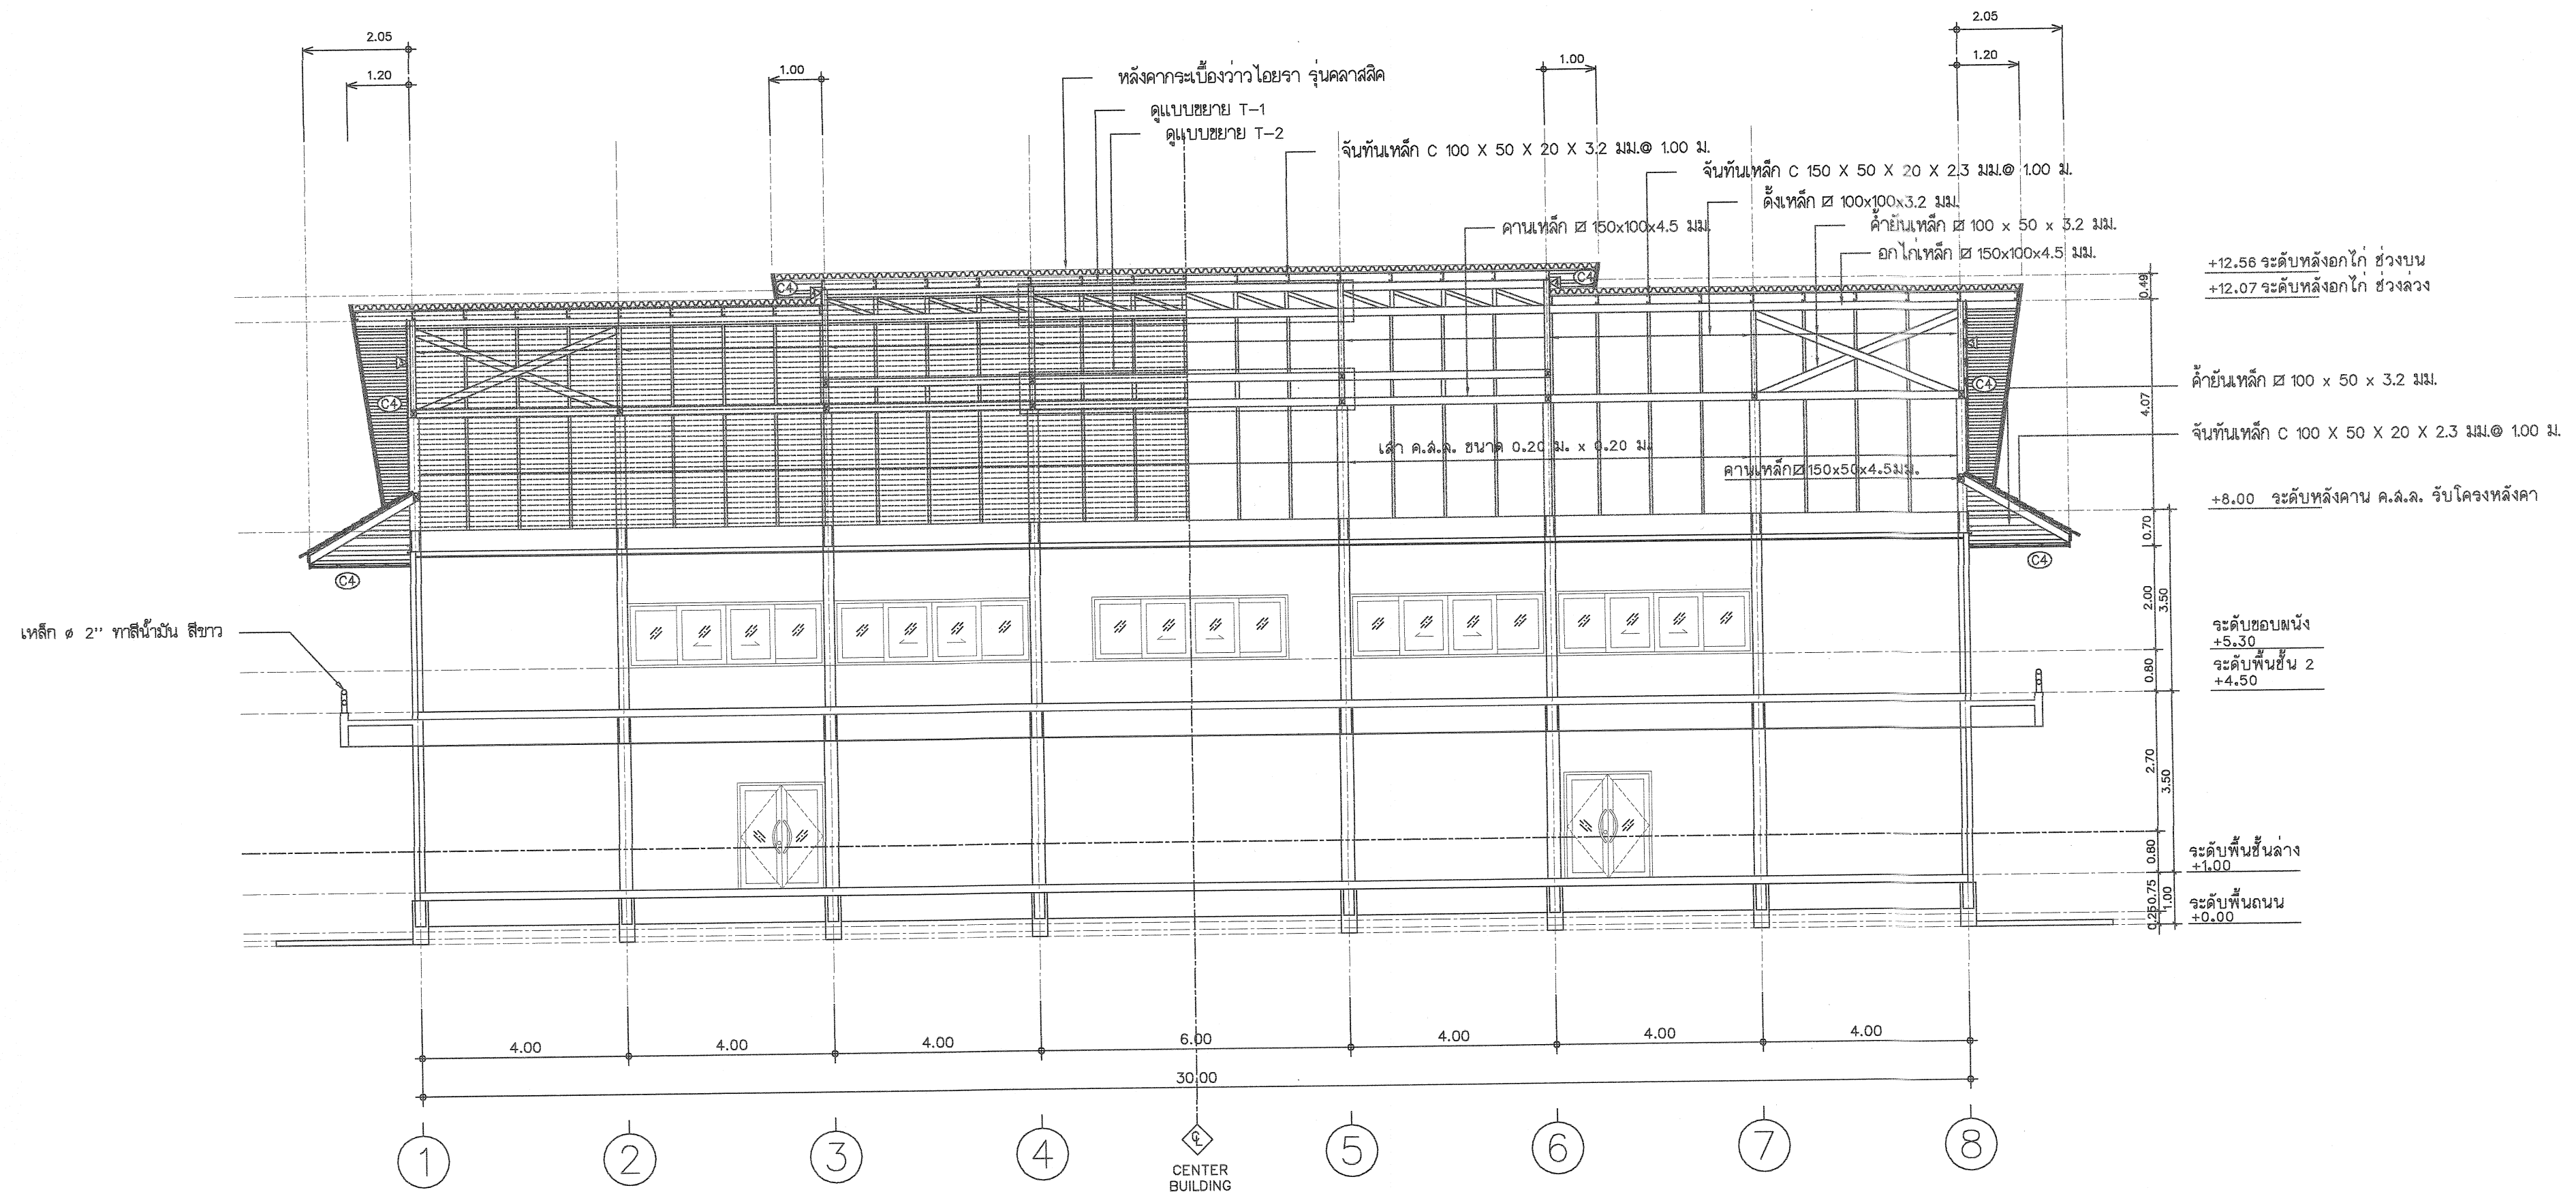

รูปตัด A - A
มาตราส่วน 1:100

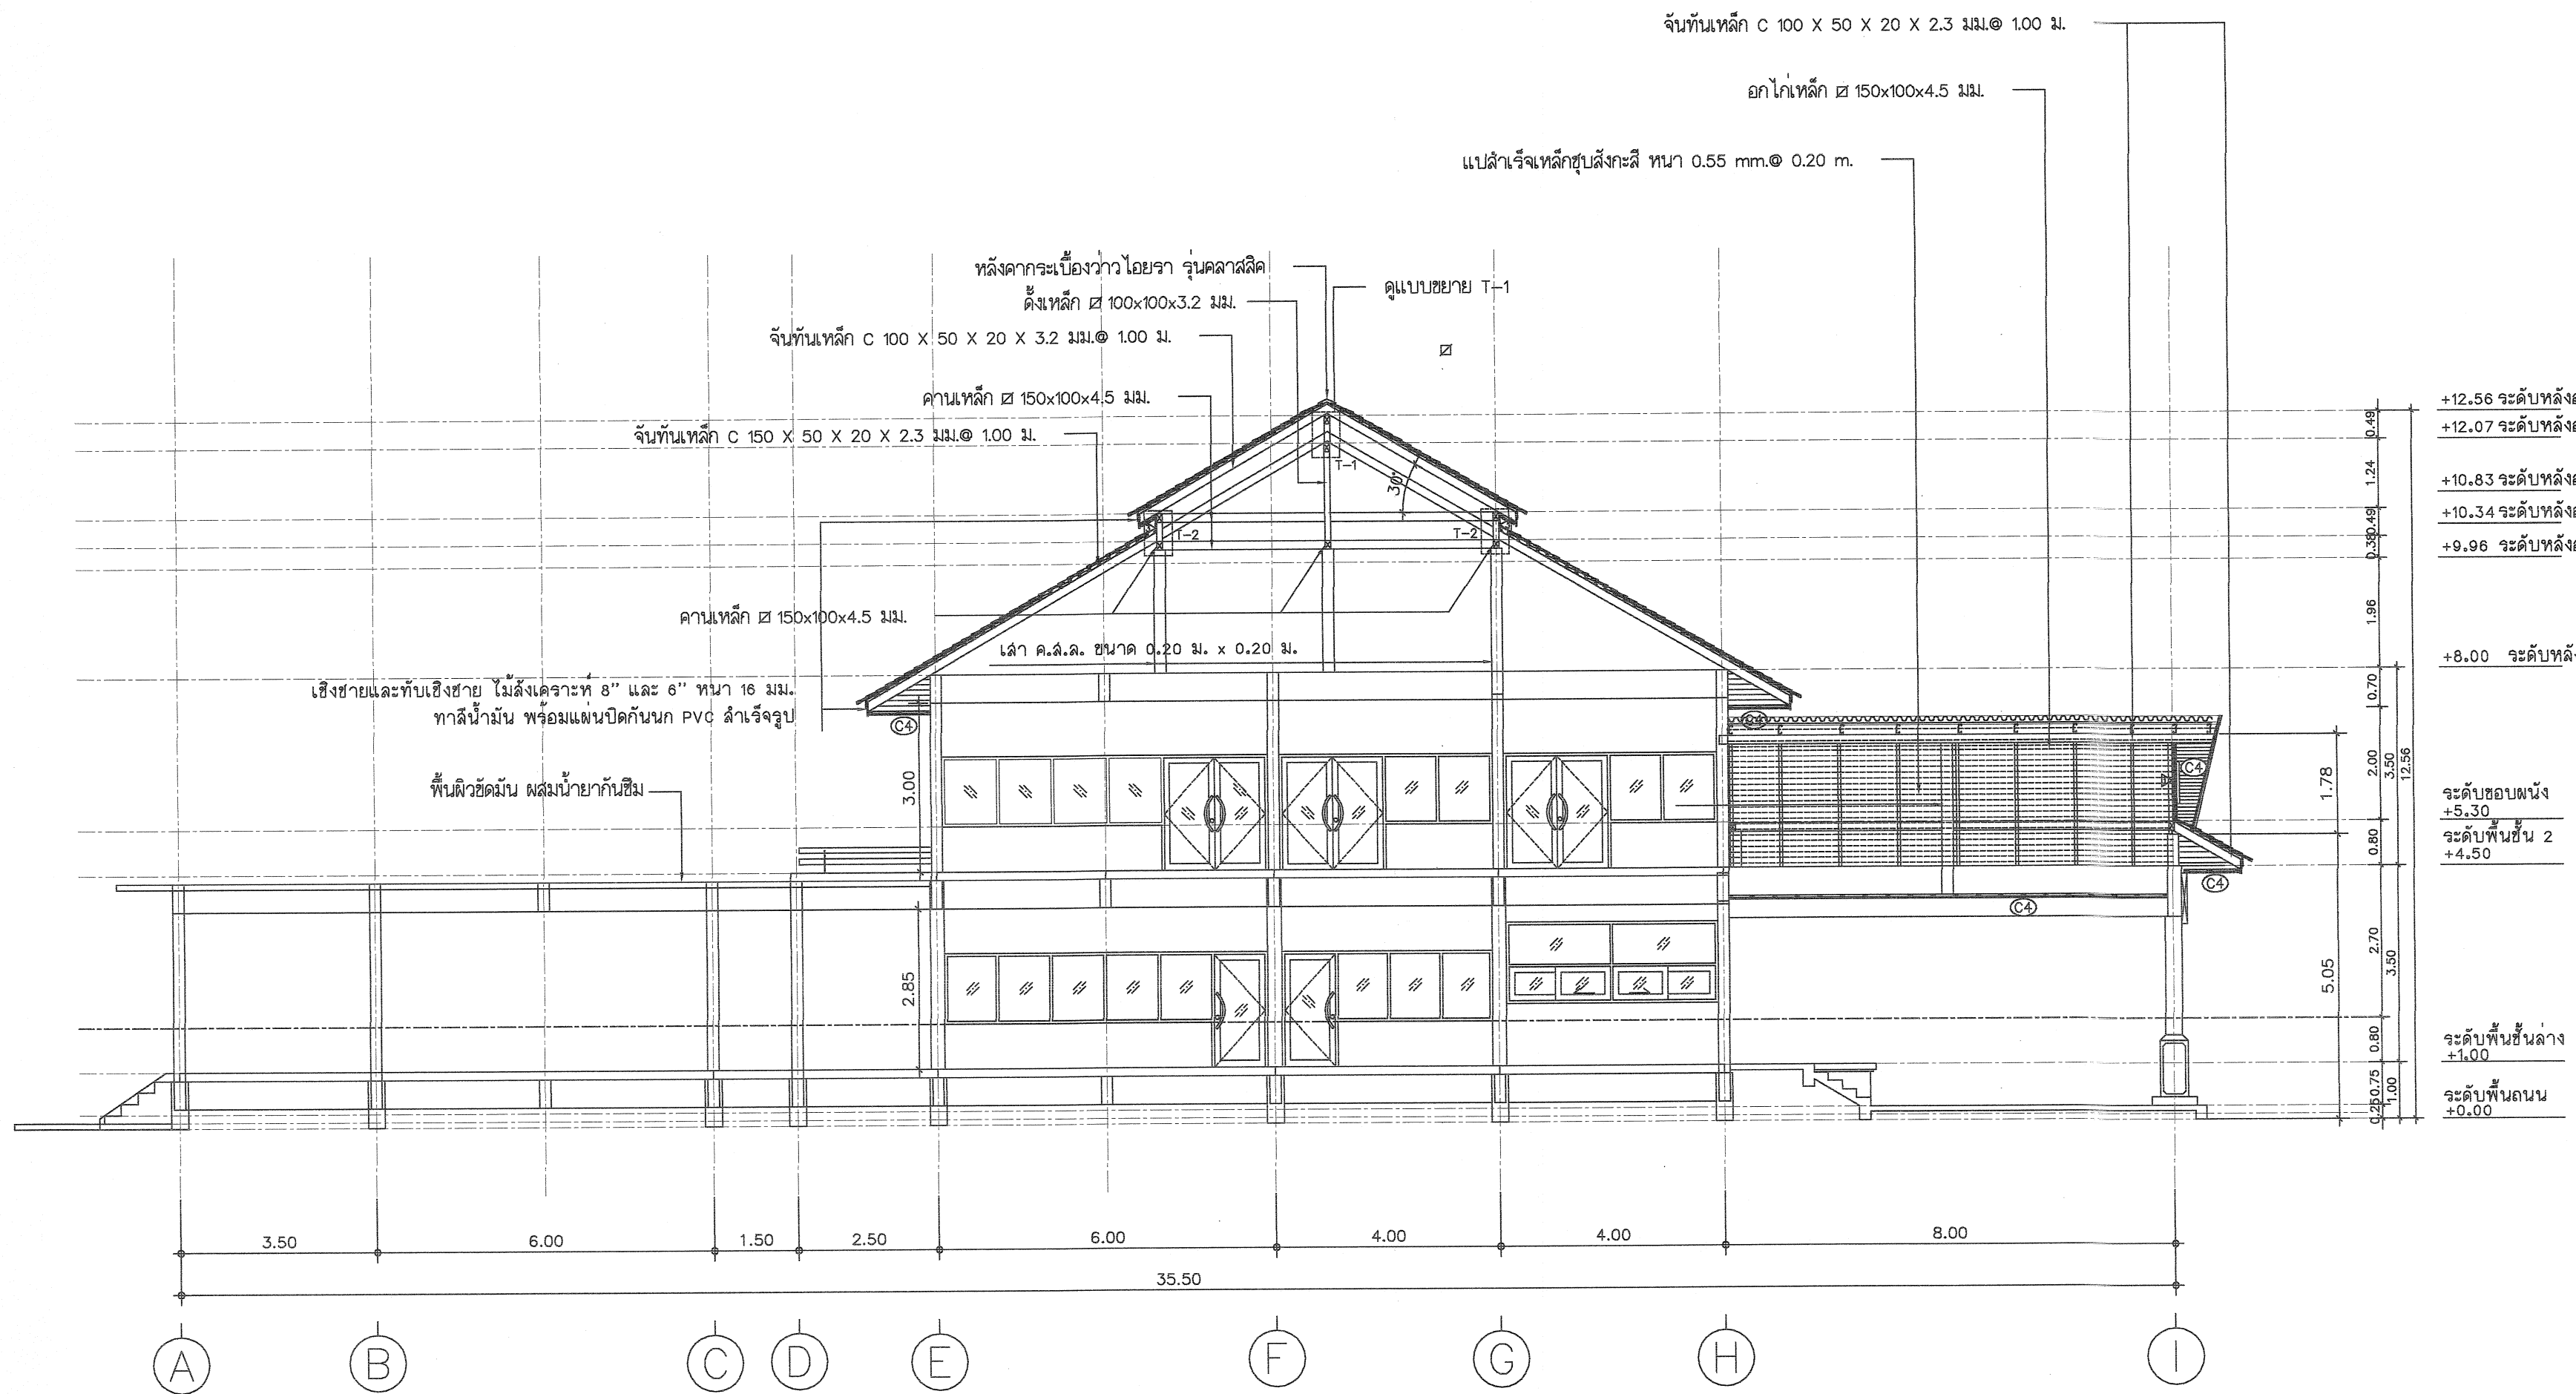

รูปตัด B - B
มาตราส่วน 1:100



กรมที่ดิน

กองทัสสุ

ฝ่ายแบบแผนและควบคุมการก่อสร้าง

PROJECT NAME

ชื่อโครงการ

สำนักงานที่ดิน

ขนาด 1,293 ตารางเมตร

สถานที่

OWNER

เจ้าของที่ดิน

กรมที่ดิน

เขียนแบบ

นักวิชาชีพ

สิงหนุณ

ออกแบบ

เมธี วิชา

วิศวกร

เมธี วิชา

ตรวจ

นิวัฒน์ ชะวนสุข

หัวหน้าฝ่าย

เมธี วิชา

ผู้อำนวยการกองทัสสุ

ชาติ สิงหนุณ

เห็นชอบ

สมคิด ศรี

อนุมัติ

ศิริพงษ์ ทานตระกูล

REVISION	7	กันยายน	2558
NO.	DESCRIPTION	DATE	

Project No.

13-58

Drawing No.


A3-02

DRAWING TITLE


รูปตัด B - B

Scale.


1:100

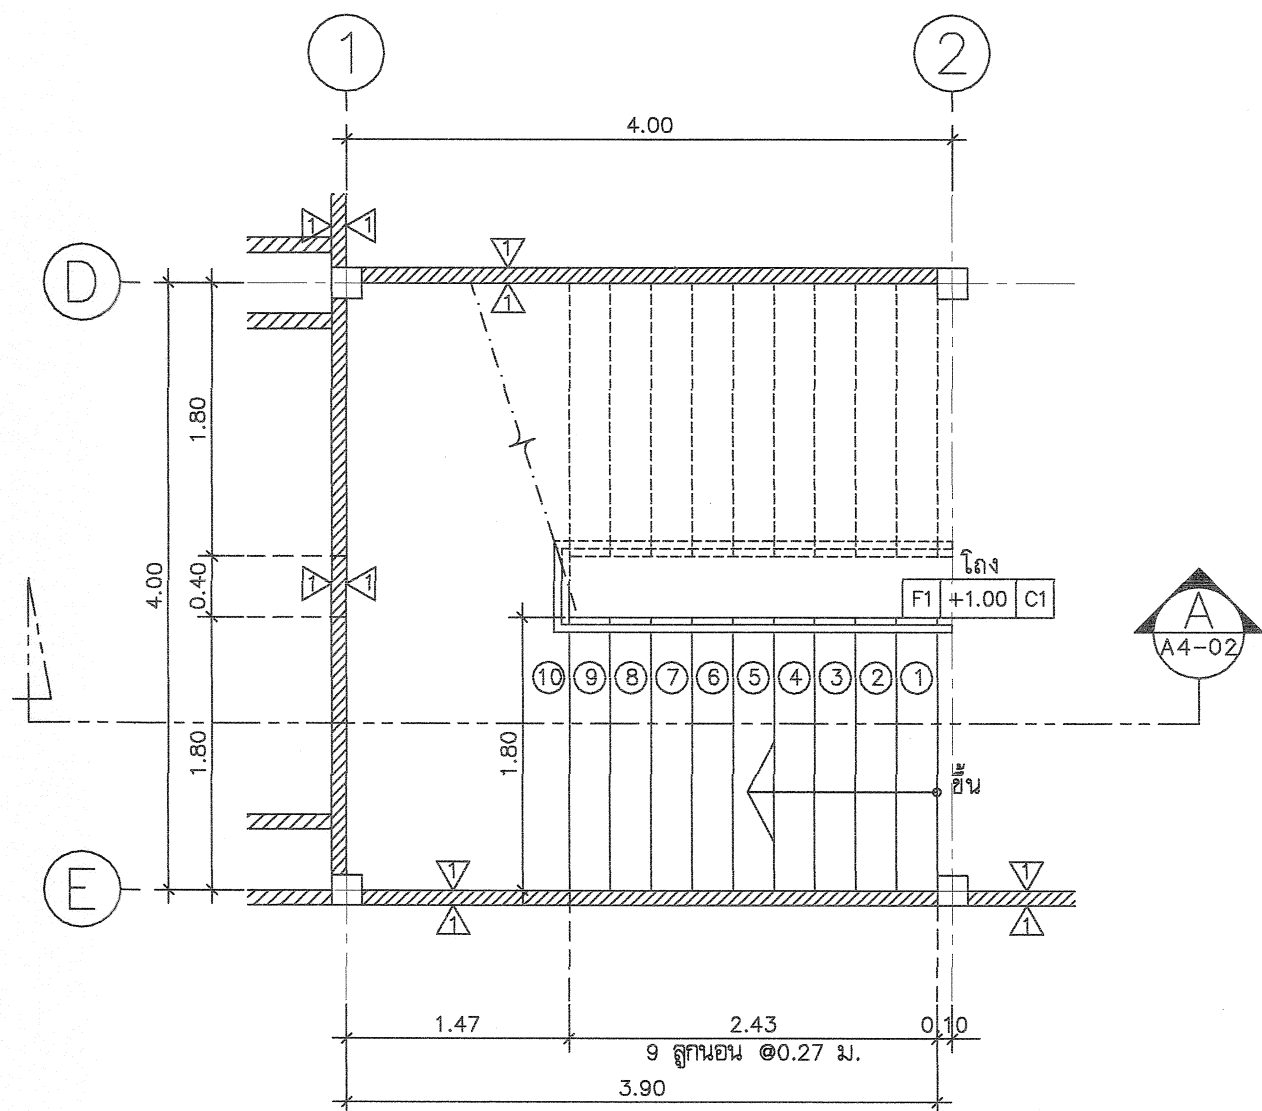


แบบขยายบันได ST1 แปลนพื้นที่ 1
มาตราส่วน 1 : 50

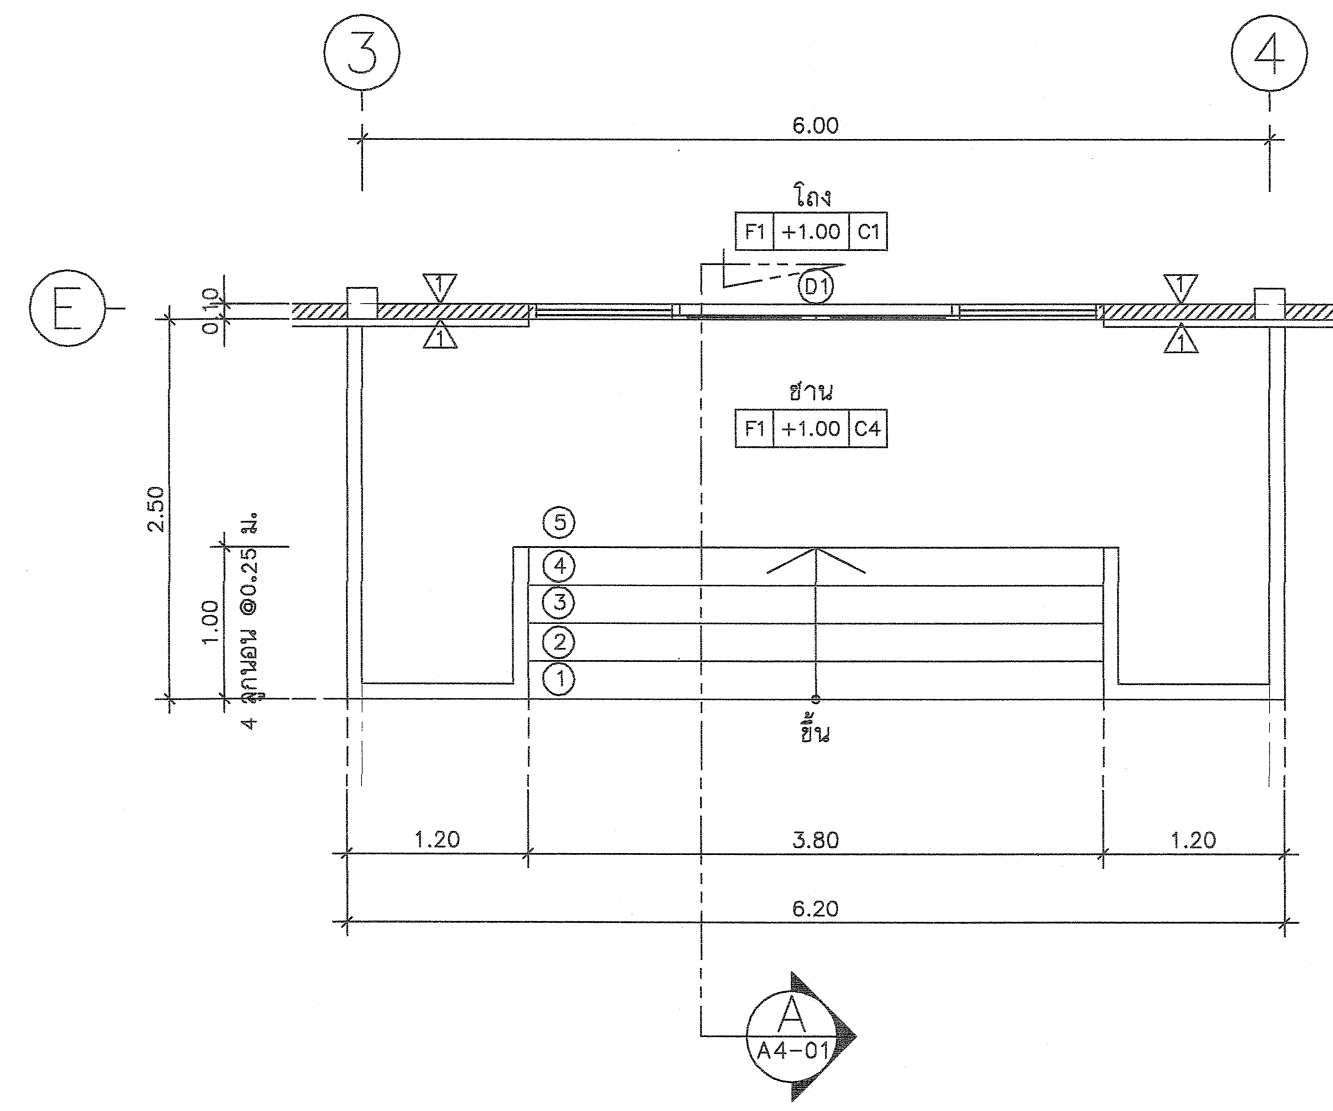


แบบขยายบันได ST2 แปลนพื้นที่ 1
มาตราส่วน 1 : 50

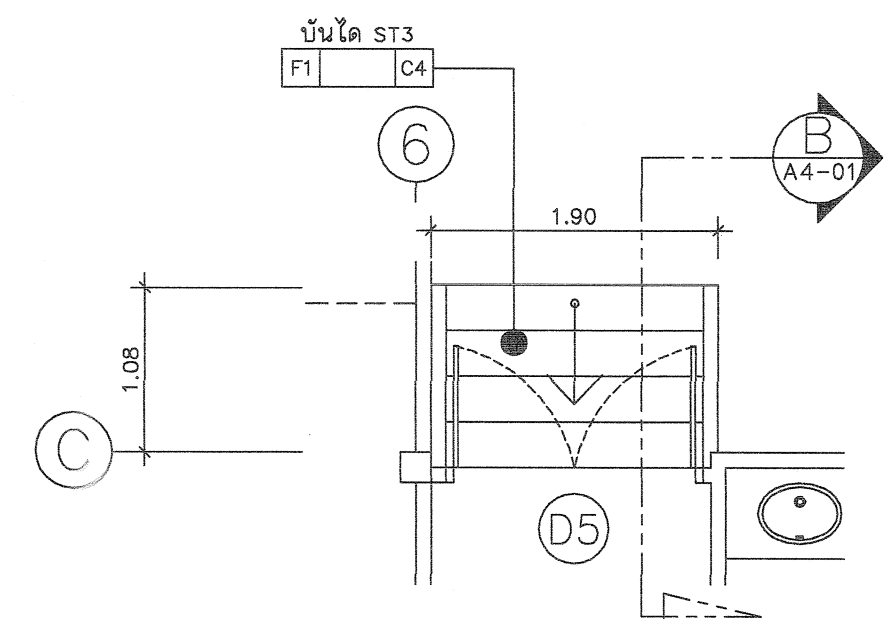


แบบขยายบันได ST3 แปลนพื้นที่ 1
มาตราส่วน 1 : 50

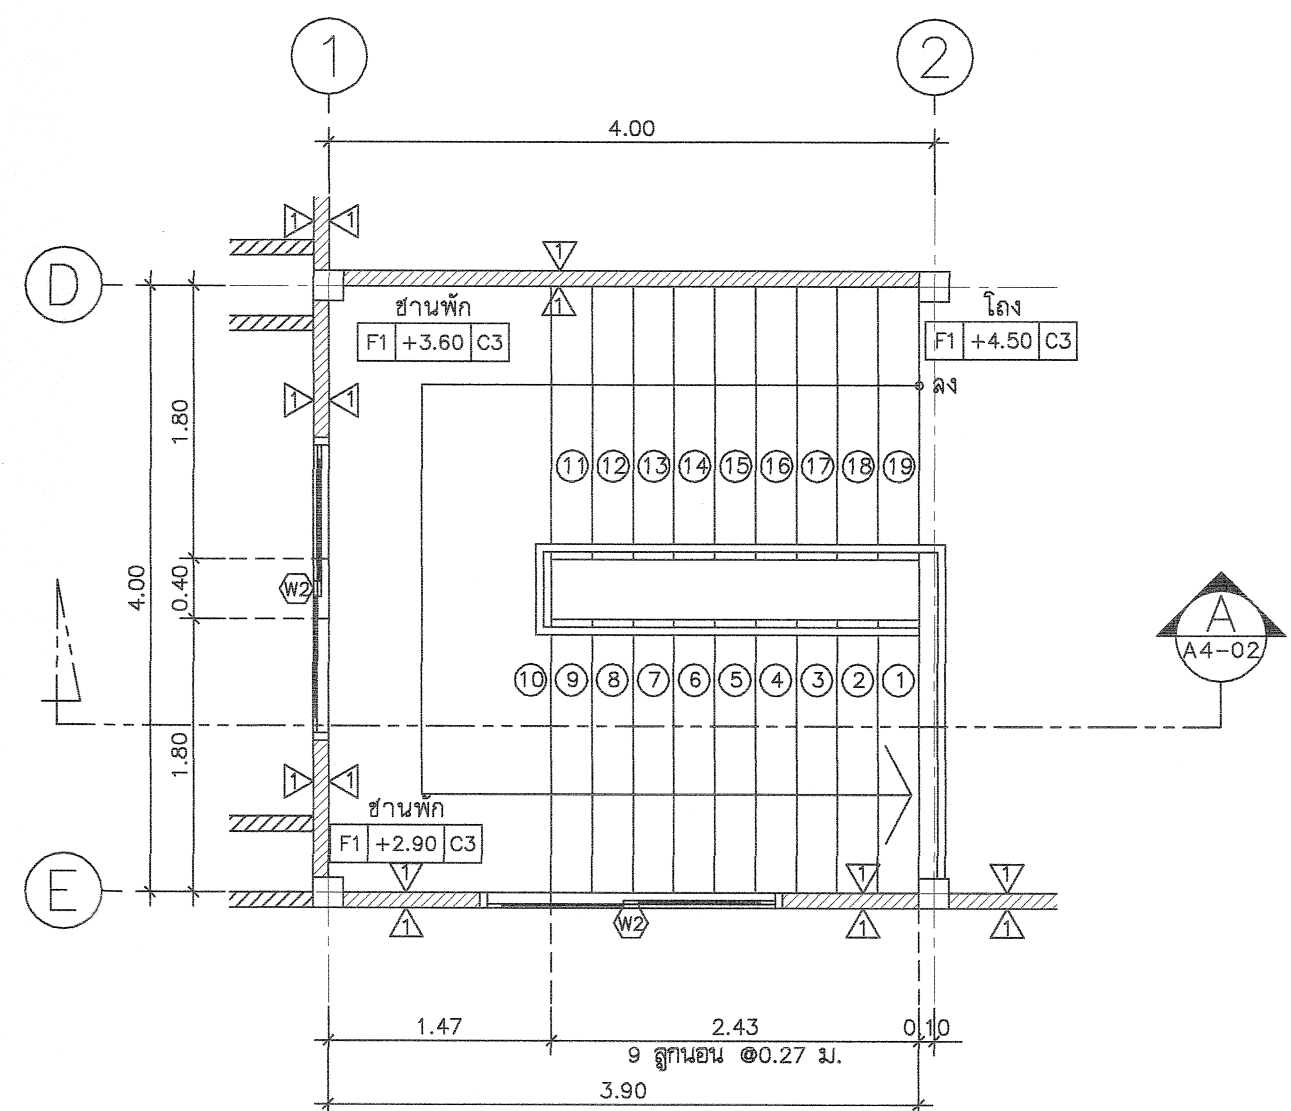


แบบขยายบันได ST1 แปลนพื้นที่ 2
มาตราส่วน 1 : 50

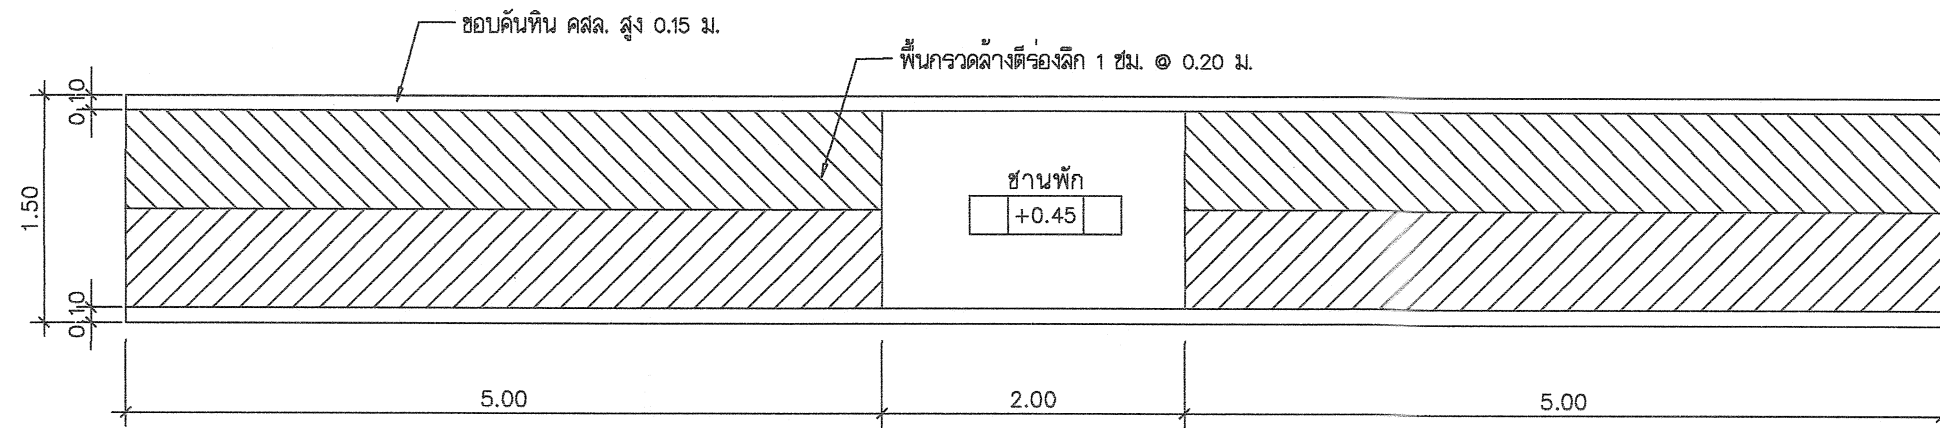

แบบขยายทางลาดคนพิการ
มาตราส่วน 1 : 50

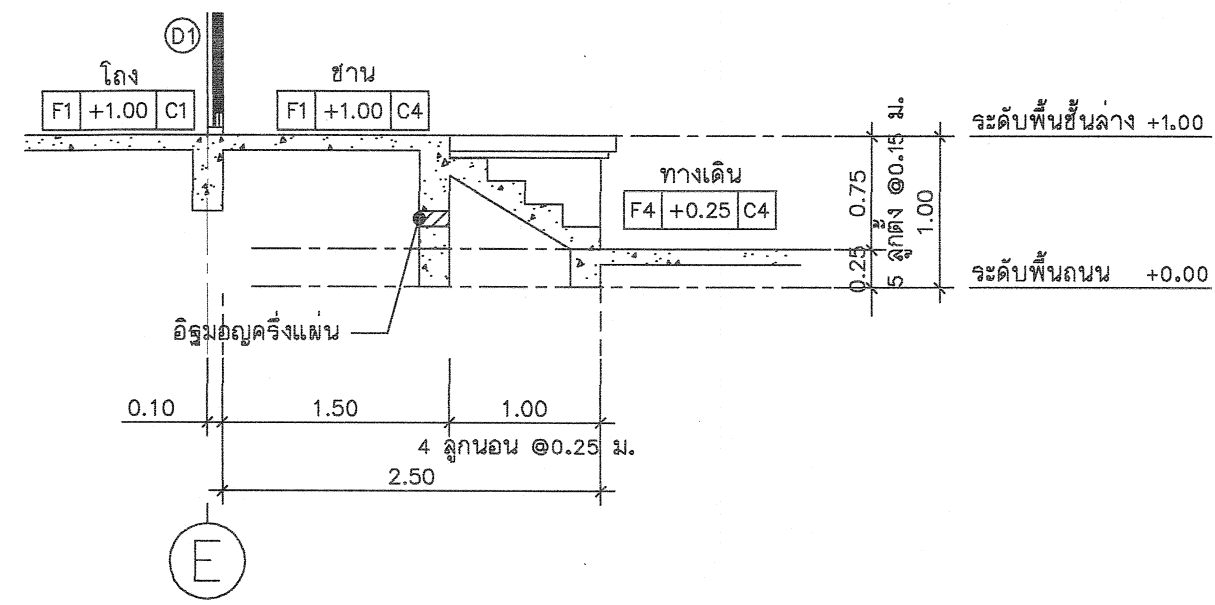

แบบขยายบันได ST2 รูปตัด A
มาตราส่วน 1 : 50

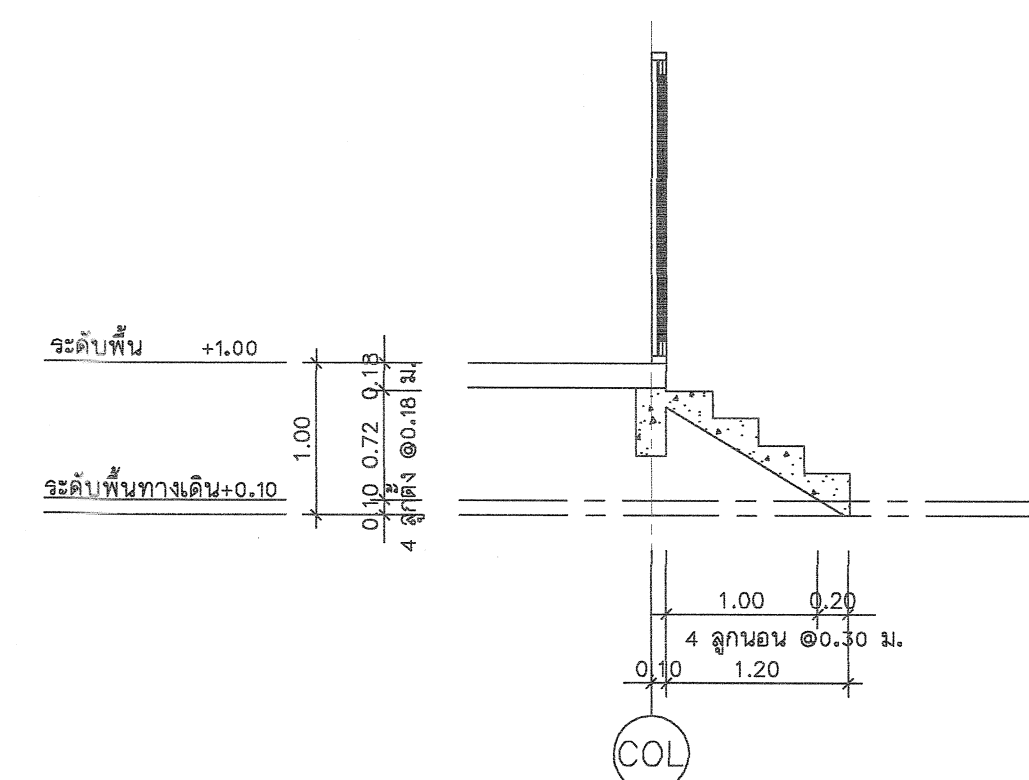

แบบขยายบันได ST3 รูปตัด B
มาตราส่วน 1 : 50



กรมที่ดิน

กองพัสดุ

ฝ่ายแบบแผนและควบคุมการก่อสร้าง

PROJECT NAME
ชื่อโครงการ

สำนักงานที่ดิน

ขนาด 1,293 ตารางเมตร

สถานที่

OWNER

เจ้าของ กรมที่ดิน

เขียนแบบ

ณัฏฐพงษ์ สิงห์บุญ

ผู้ควบคุมงาน

ณัฏฐพงษ์

ออกแบบ

เมธี วิริยา

วิศวกร

เมธี วิริยา

ตรวจสอบ

เมธี วิริยา

ตรวจสอบ


เมธี วิริยา

ตรวจสอบ


เมธี วิริยา

แบบขยายบันได ST1


มาตราส่วน 1 : 50

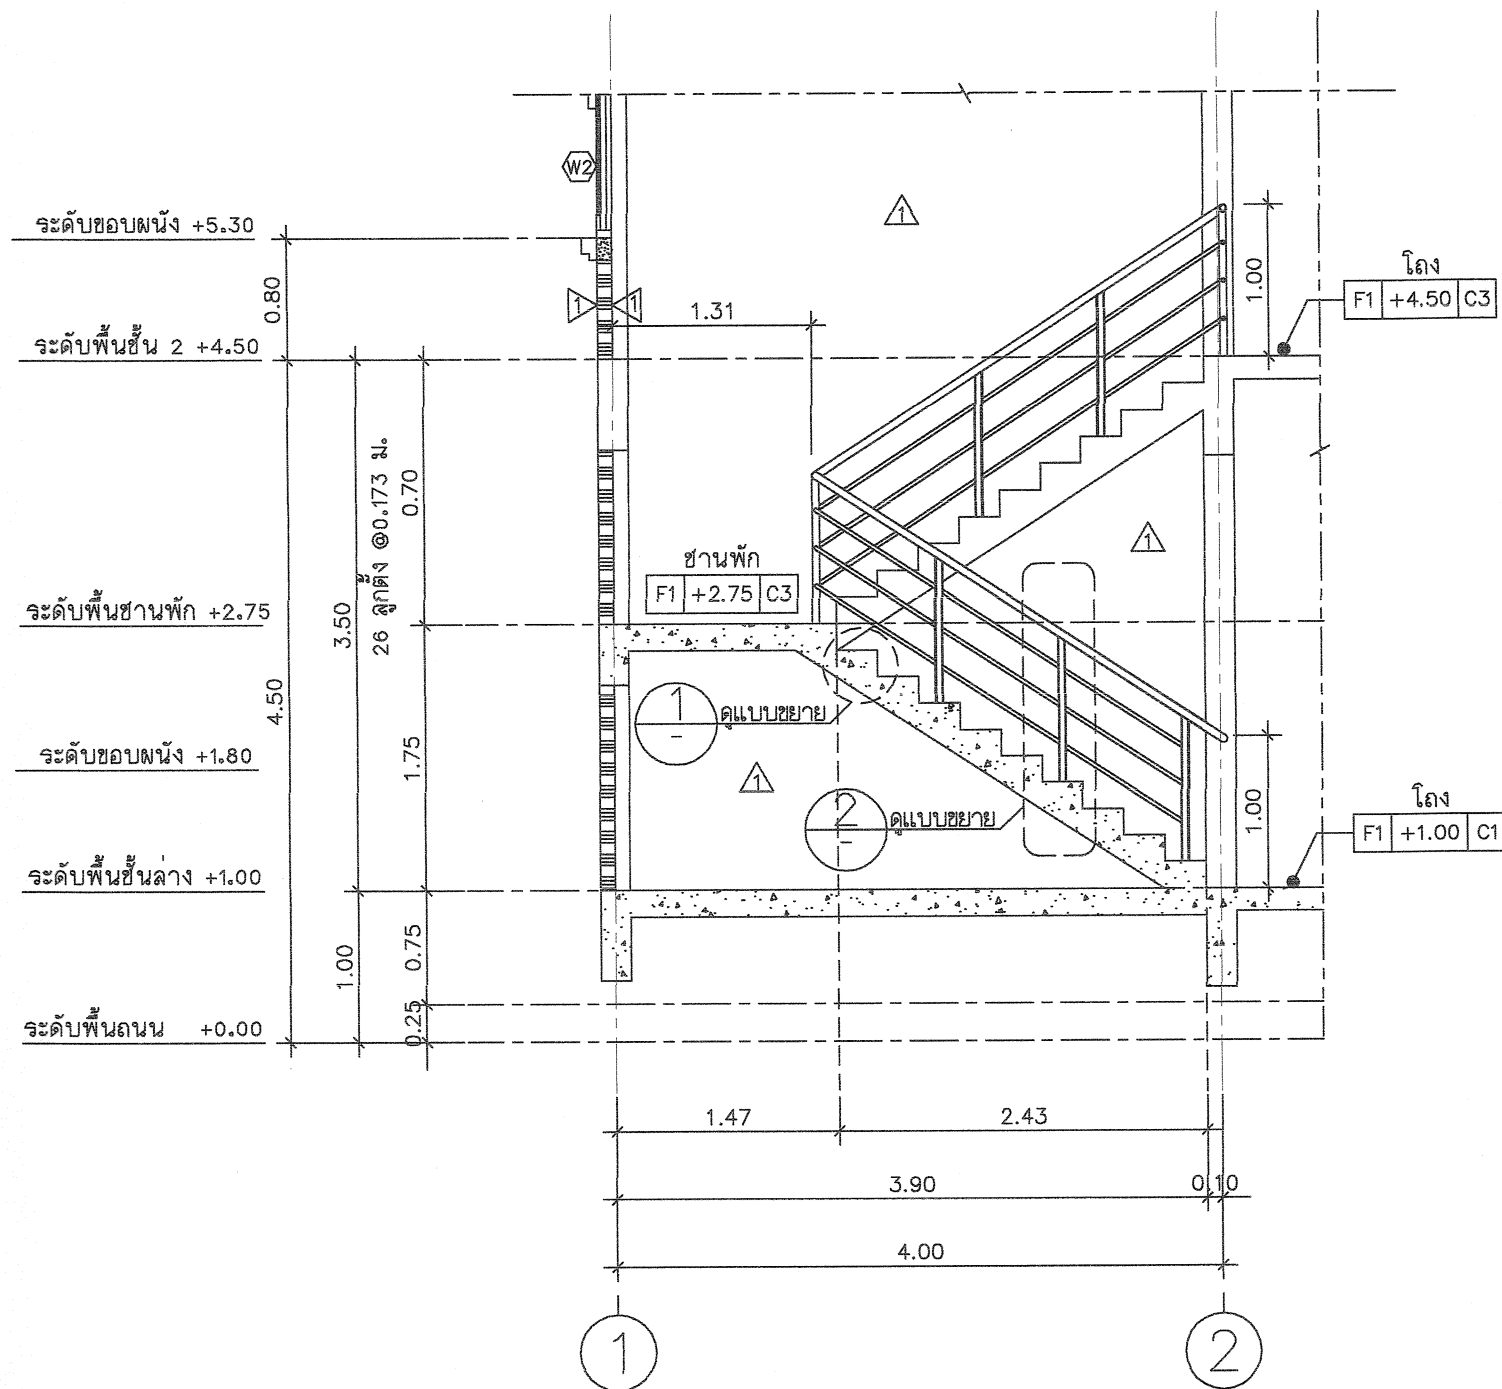


รูปตัด A
มาตราส่วน 1 : 50

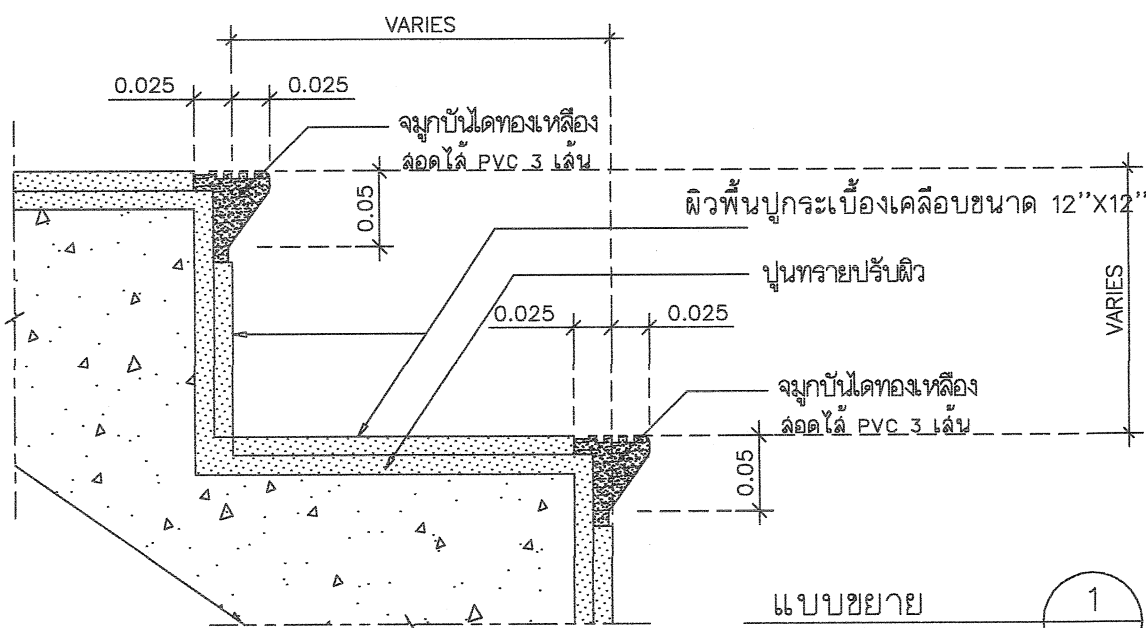

แบบขยาย
มาตราส่วน 1 : 5

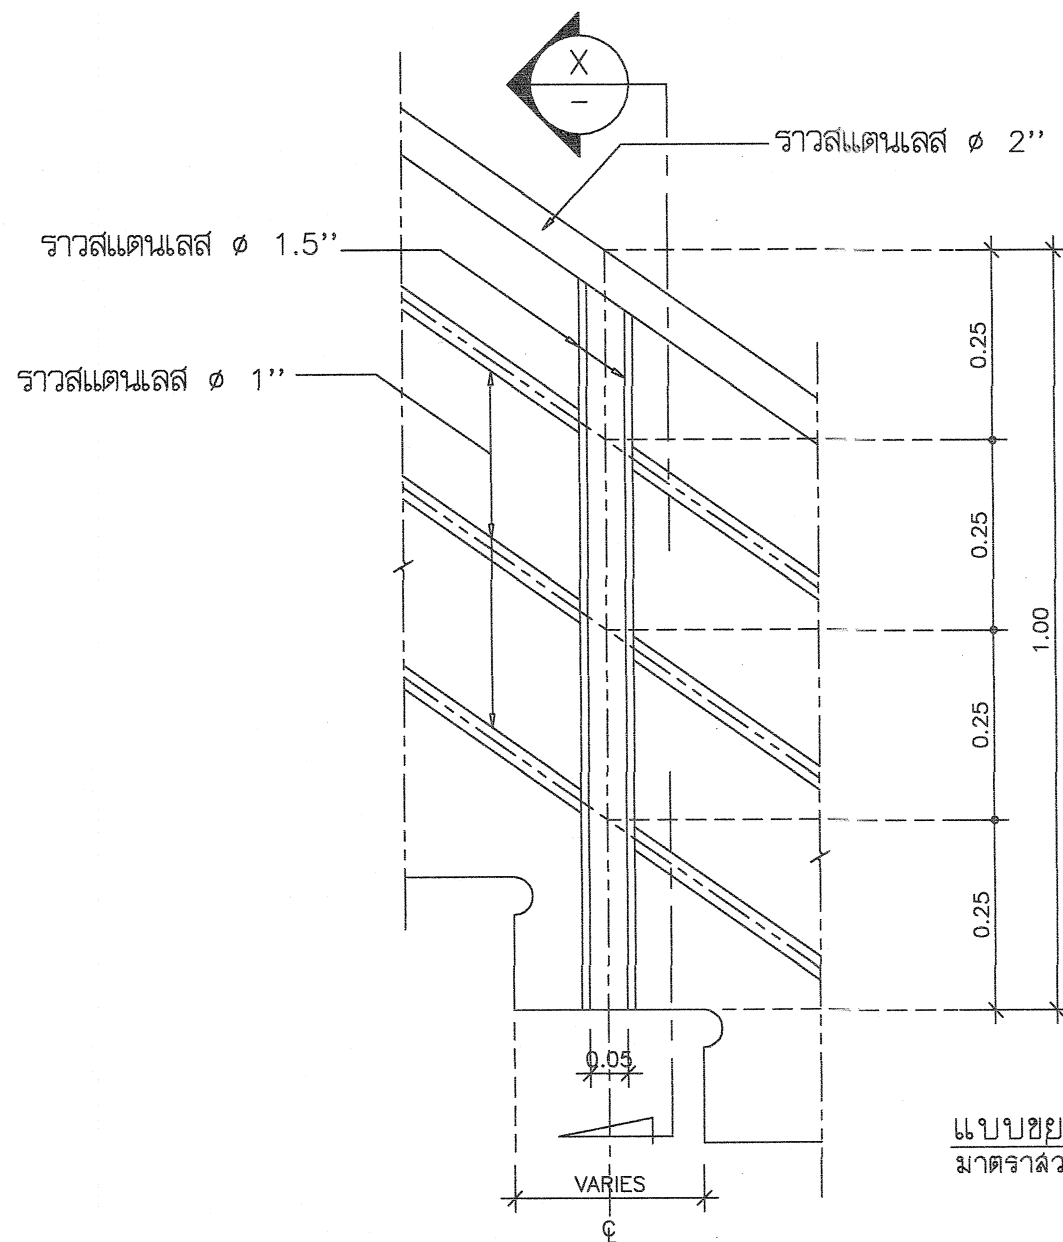

แบบขยาย
มาตราส่วน 1 : 5

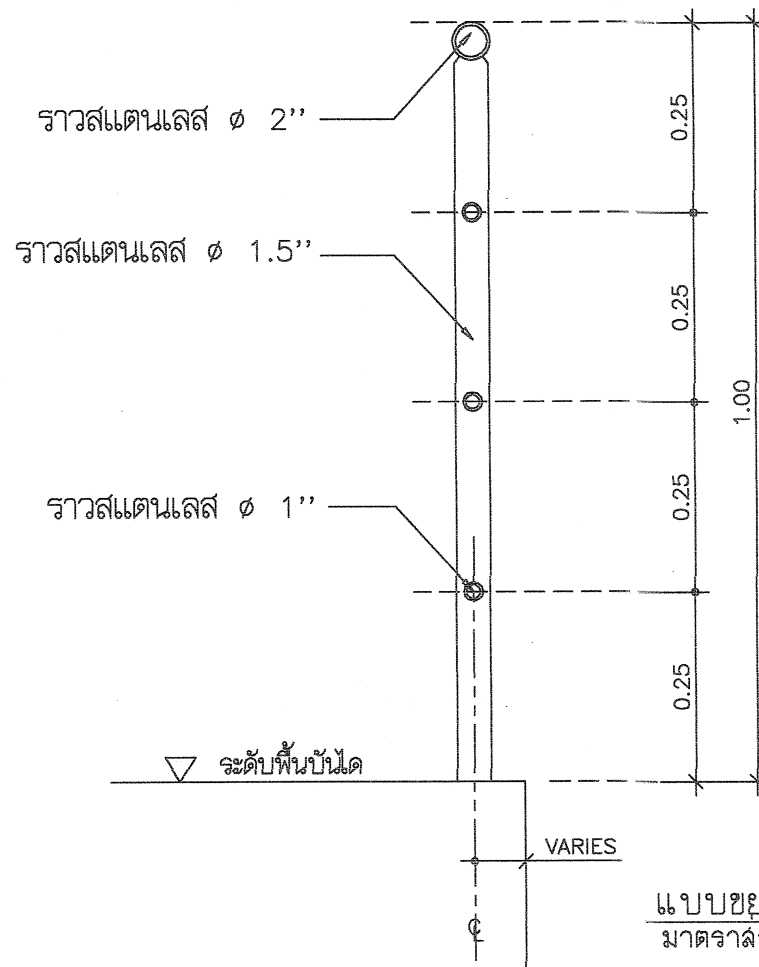

แบบขยาย
มาตราส่วน 1 : 10



กรมที่ดิน

กองพัสดุ

ฝ่ายแบบแผนและควบคุมการก่อสร้าง

PROJECT NAME

ชื่อโครงการ

สำนักงานที่ดิน

ขนาด 1,293 ตารางเมตร

สถานที่

OWNER

เจ้าของ กรมที่ดิน

เขียนแบบ

ณัฐพรพงษ์ สิงห์น้อย

ผู้ตรวจสอบ

เมธี วิริยา

ออกแบบ

เมธี วิริยา

วิศวกร

เมธี วิริยา

ตรวจ

ณัฐพรพงษ์ สิงห์น้อย

หัวหน้าฝ่าย

เมธี วิริยา

ผู้อำนวยการกองพัสดุ

ชาติ สิงห์น้อย

เห็นชอบ

สมศักดิ์ ศรี

อนุมัติ

ศิริพงษ์ ห่านตระกูล

REVISION: 7 กันยายน 2558

NO.	DESCRIPTION	DATE

Project No. 13-58


Drawing No. A4-02

DRAWING TITLE


แบบขยายบันได ST1

รูปตัด A


Scale. 1:50

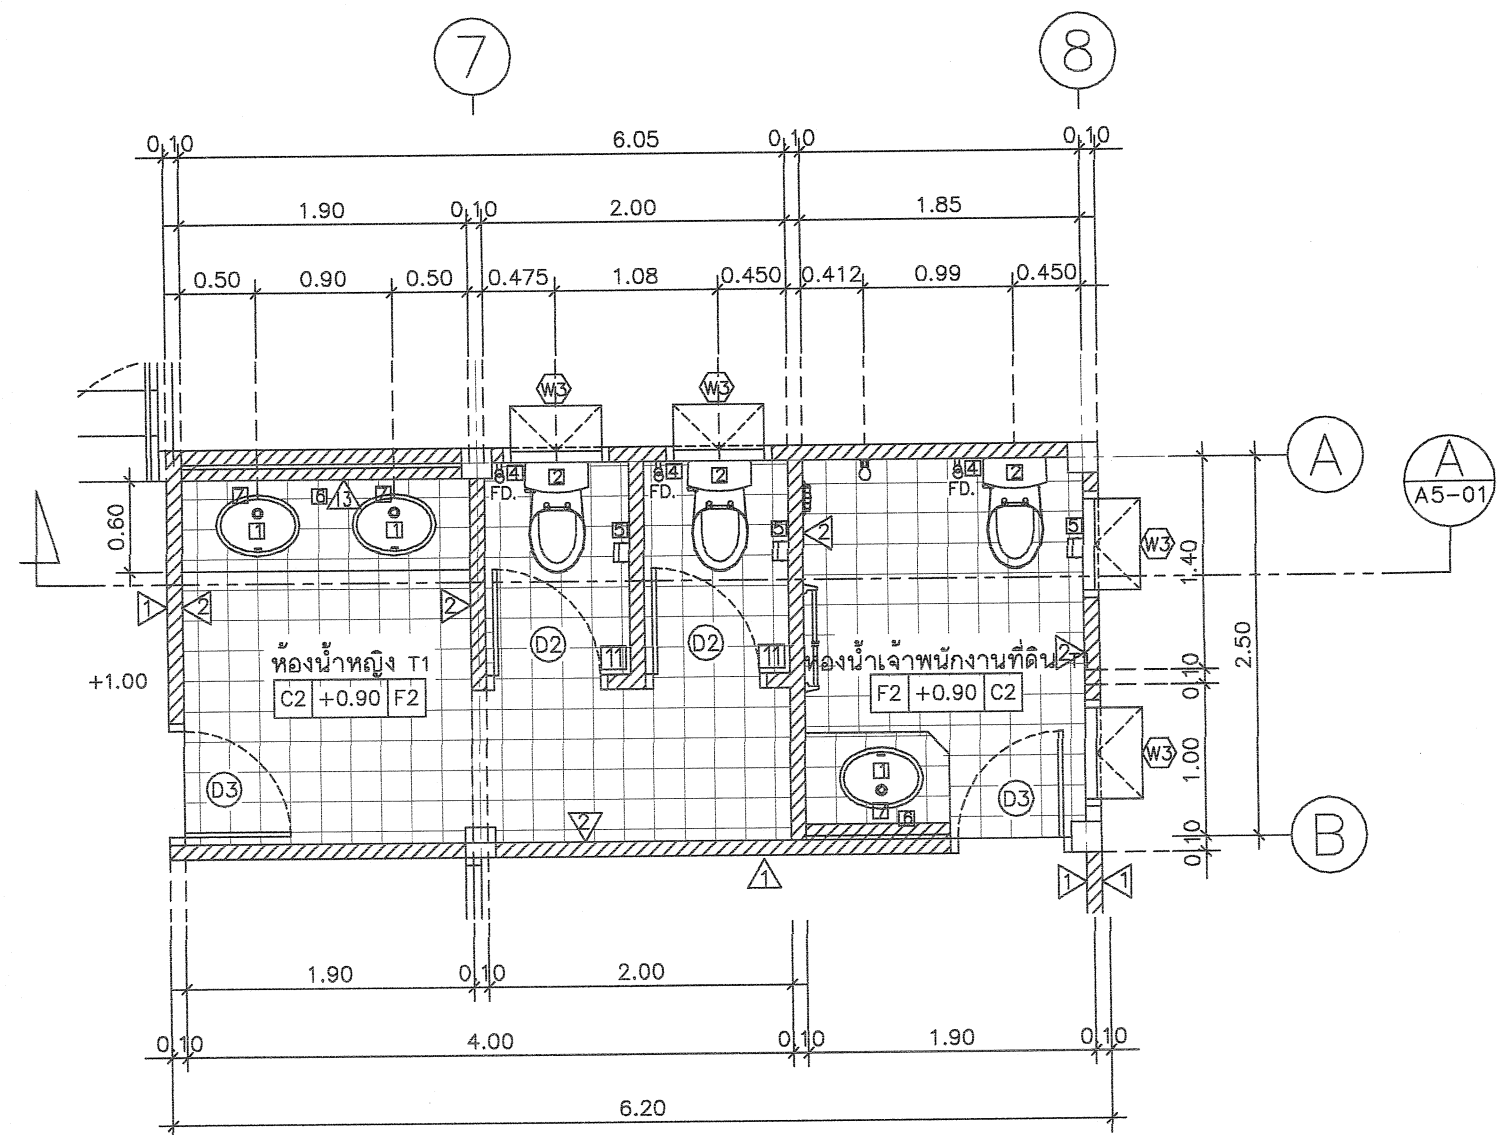


แบบขยายห้องน้ำหญิง T1 ห้องน้ำเจ้าพนักงานที่ดิน T1 แปลนพื้นที่ 1
มาตราส่วน 1 : 50

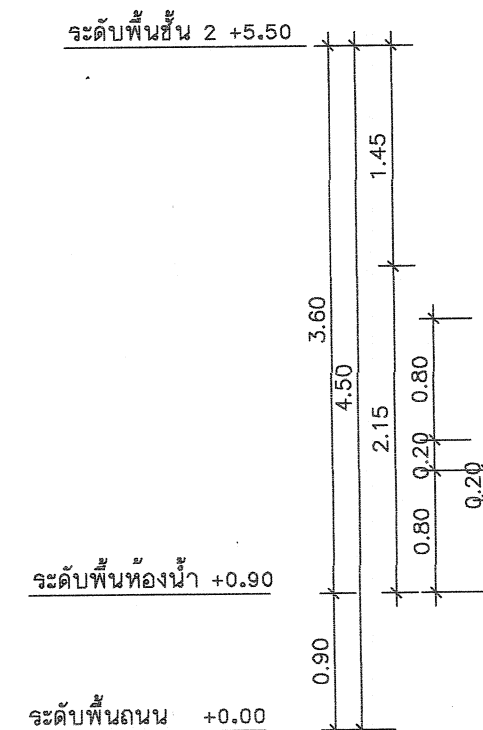

แบบขยายห้องน้ำหญิง T1 ห้องน้ำเจ้าพนักงานที่ดิน T1 รูปตัด A
มาตราส่วน 1 : 50

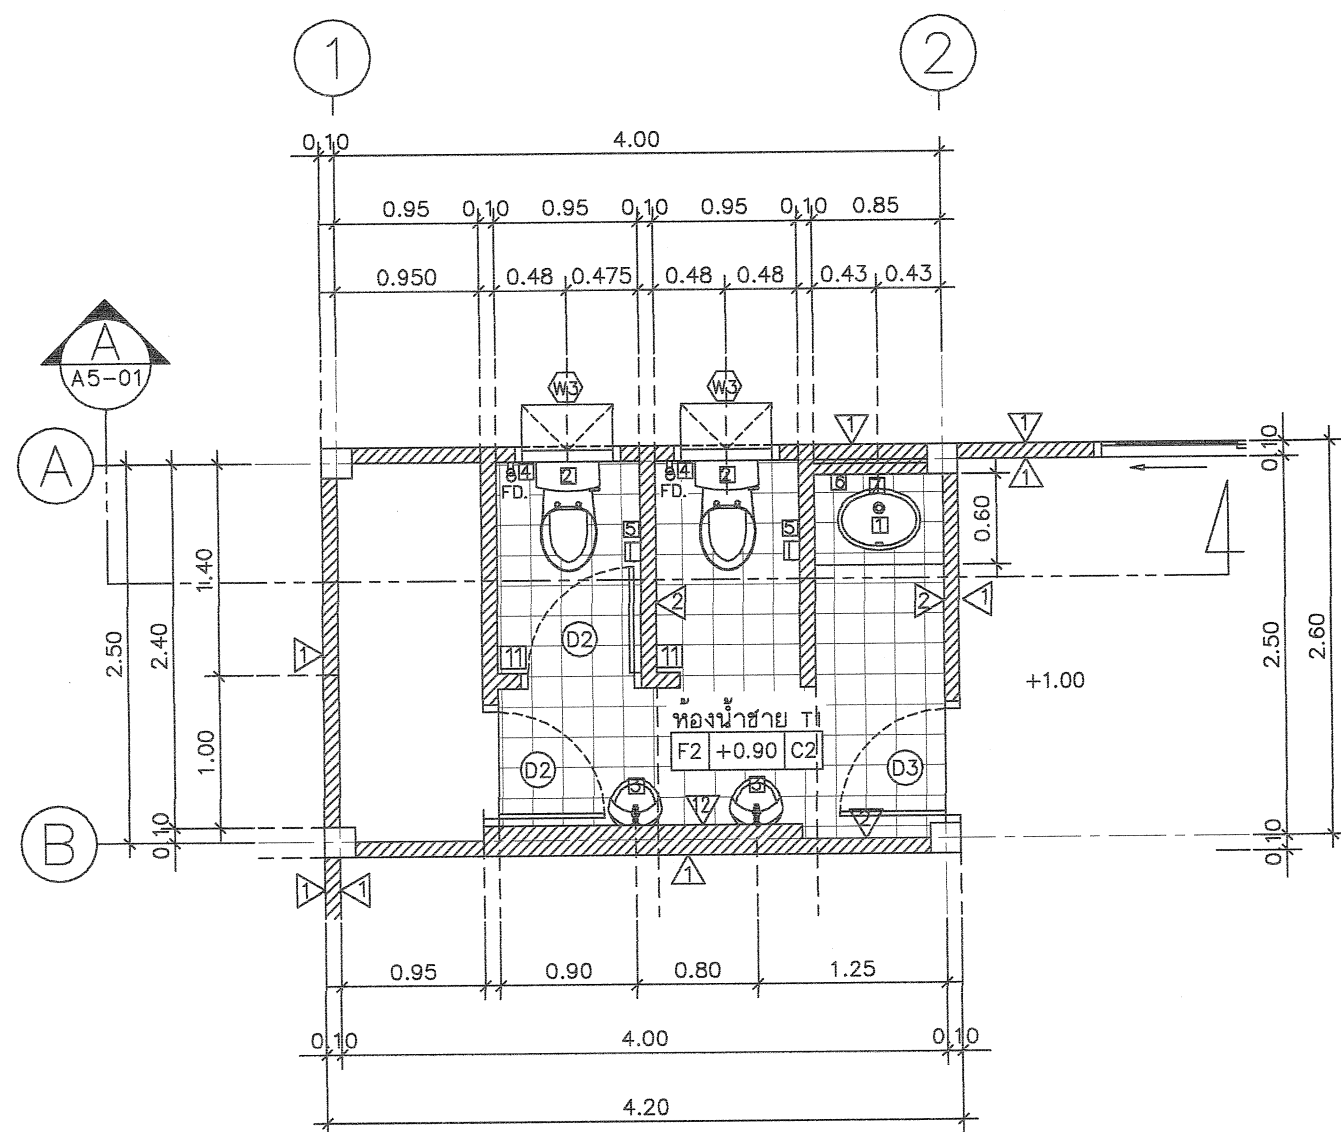

แบบขยายห้องน้ำชาย T1 แปลนพื้นที่ 1
มาตราส่วน 1 : 50

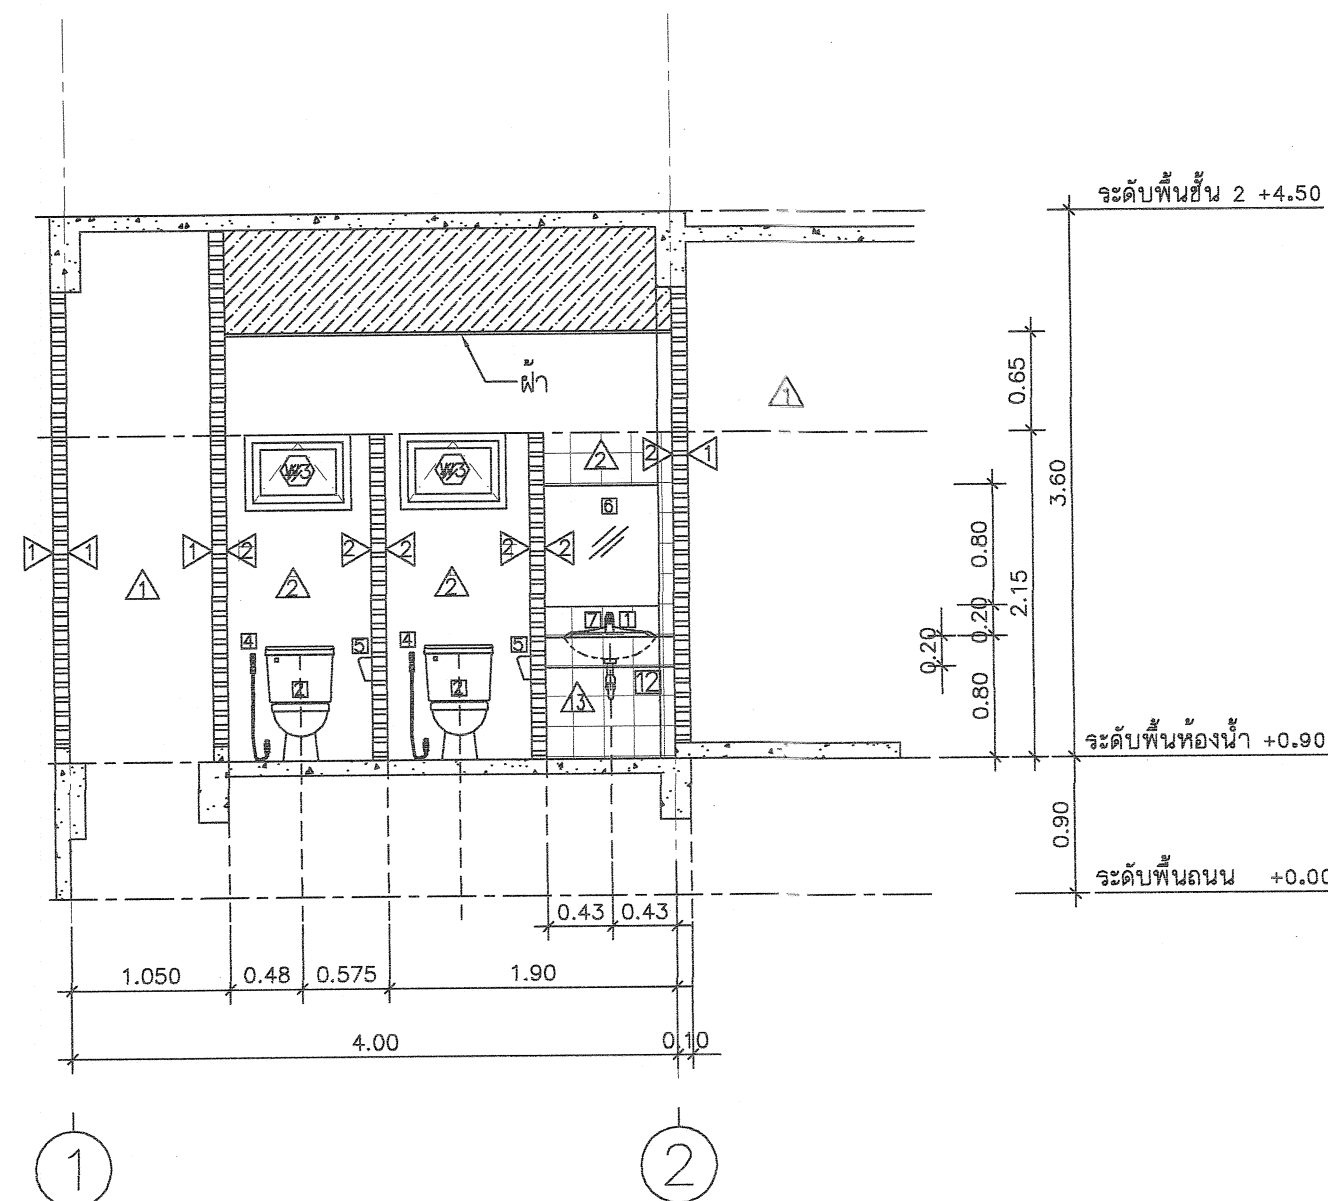

แบบขยายห้องน้ำชาย T1 รูปตัด A
มาตราส่วน 1 : 50



กรมที่ดิน

กองพัสดุ

ฝ่ายแบบแผนและควบคุมการก่อสร้าง

PROJECT NAME
ชื่อโครงการ

สำนักงานที่ดิน

ขนาด 1,293 ตารางเมตร

สถานที่

OWNER

เจ้าของที่ดิน กรมที่ดิน

เขียนแบบ

อ.ดร.พงษ์ สิมบุญ

ผู้ควบคุม

ออกแบบ

เมธี วิริยา

วิศวกร

เมธี วิริยา

ตรวจ

น.วิวัฒน์ สอนสุข

หัวหน้าฝ่าย

เมธี วิริยา

ผู้อำนวยการกองพัสดุ

ชาติ ชื่นดูไทย

เพ็ญชล

สมคิด ศรี

อนุมัติ

ศิริพงษ์ ทานตระกูล

REVISION: 7 กันยายน 2558

NO.	DESCRIPTION	DATE


Project No. 13-58

Drawing No. A5-01


DRAWING TITLE

แบบขยายห้องน้ำ T1

Scale. 1:50

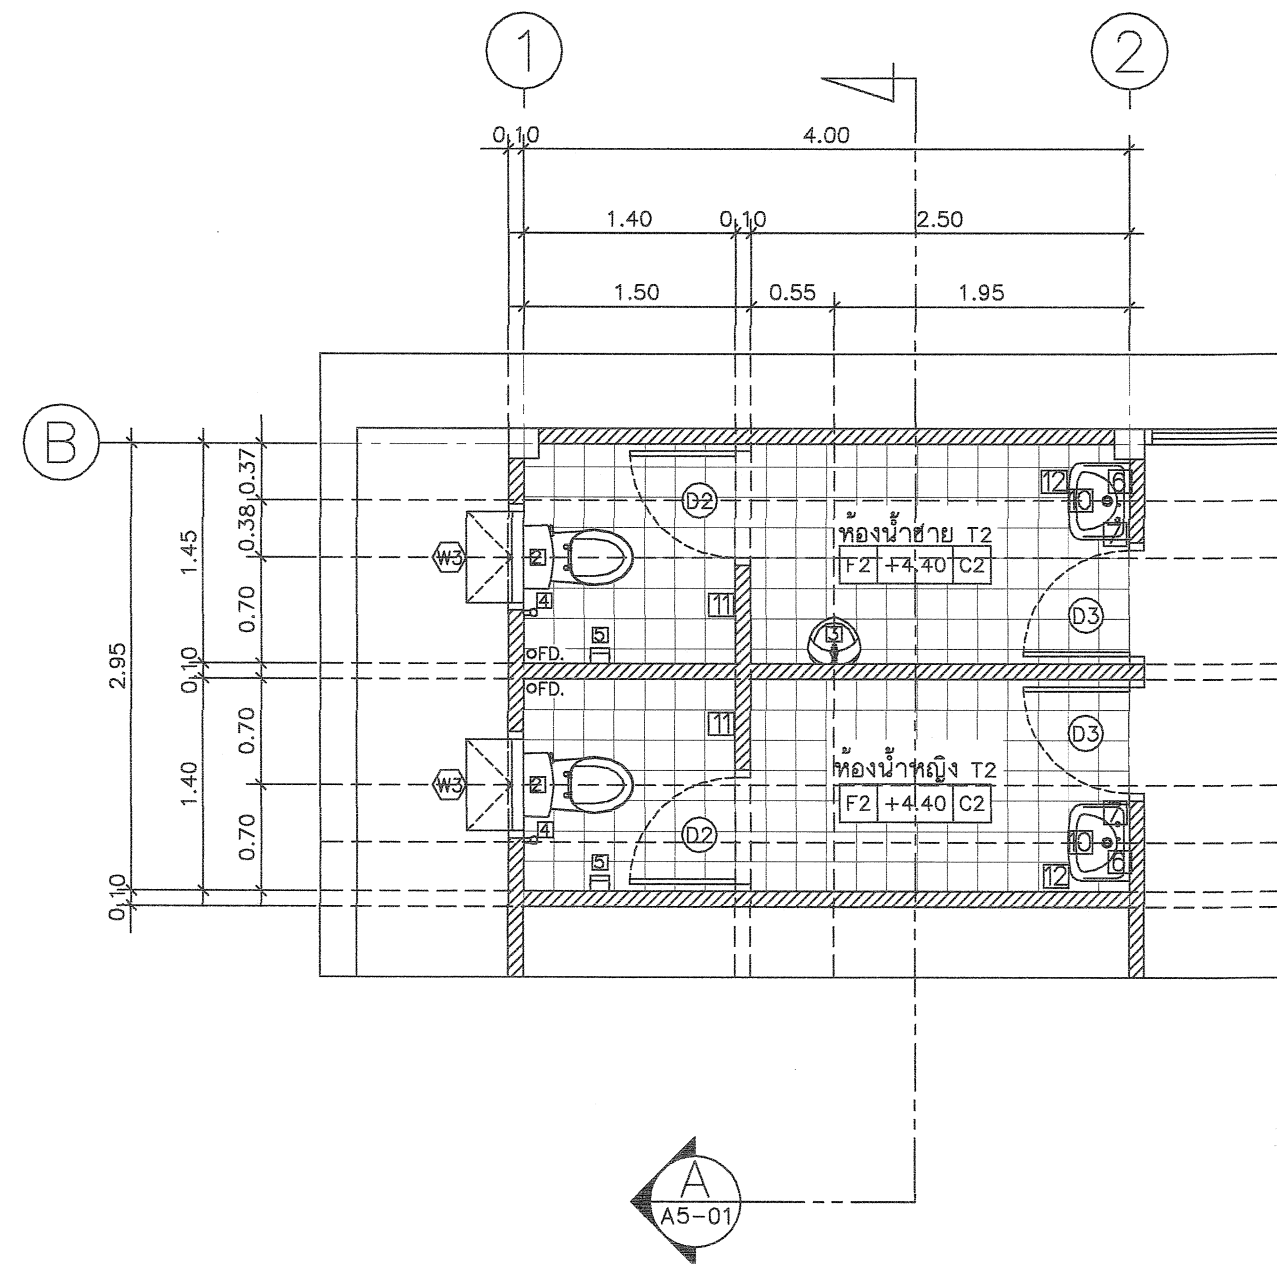

แบบขยายห้องน้ำหญิง T2 ห้องน้ำชาย T2
มาตราส่วน 1 : 50

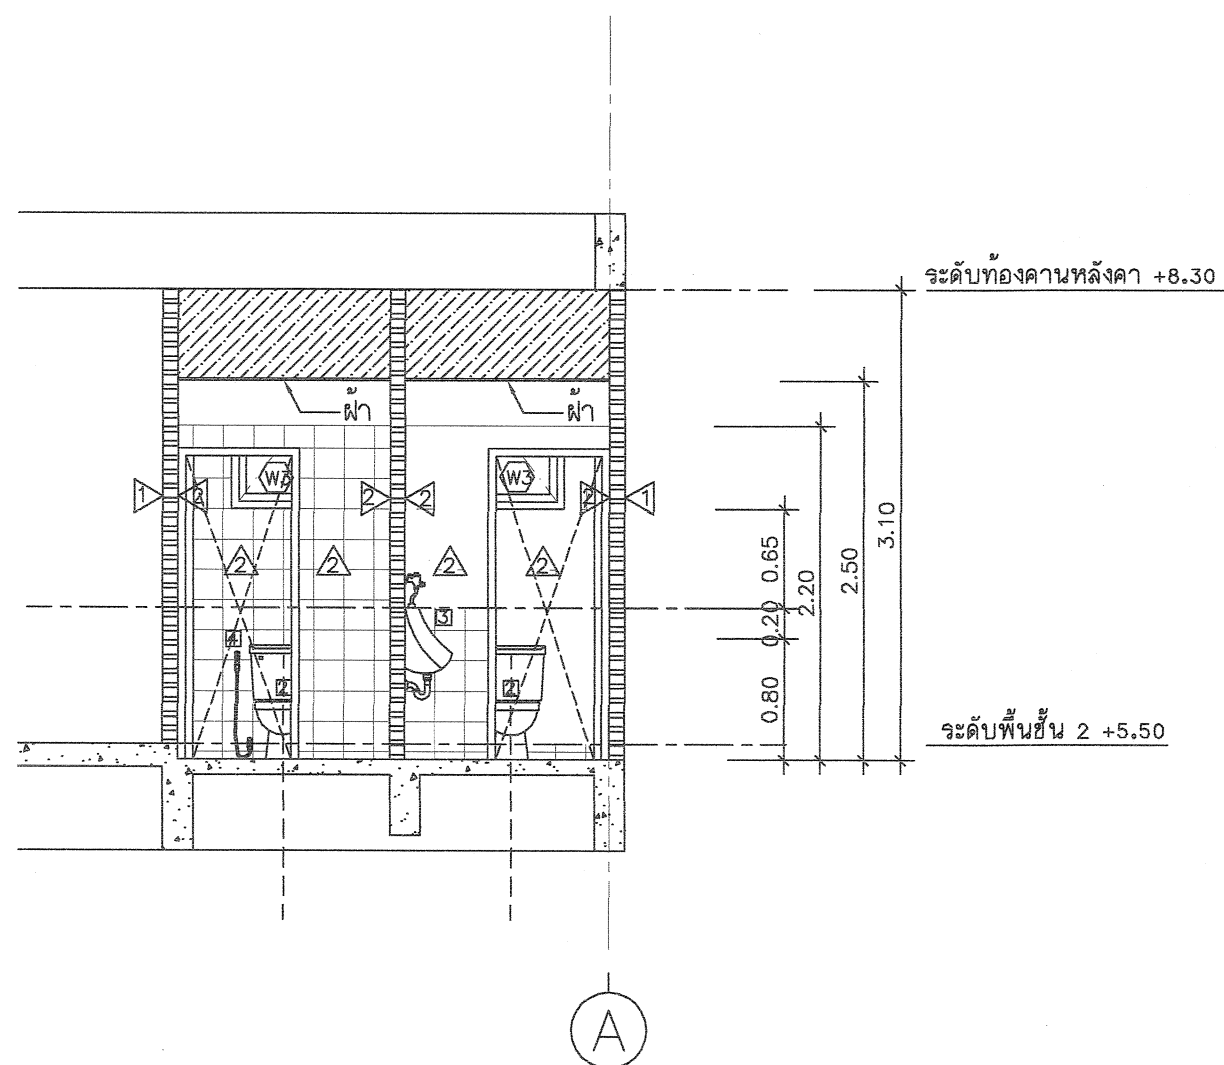

แบบขยายห้องน้ำหญิง T2 ห้องน้ำชาย T2 รูปตัด A
มาตราส่วน 1 : 50

รายการสุขภัณฑ์ห้องน้ำ

CODE	รายการสุขภัณฑ์ห้องน้ำ
1	อ่างล้างหน้า TF-0476S , C 007 , K-1129X
2	โถส้วม TF-2187NW , C 1470 , K-2973
3	โถปัสสาวะชาย TF-412 , C 307 , K-17389X
4	สายชำระสายอ่อน พร้อมอุปกรณ์
5	ที่ใส่กระดาษชำระ TF-9002 , C 814 , K-512
6	กระจกเงาอย่างดี หนา 6 มม. ลบมุมด้วยเครื่อง เจาะรูยึดนอต 4 มุม
7	ก๊อกอ่างล้างหน้า A-2000C , CT162C7N , K-1581X-8CP
8	ฝักบัวสายอ่อนพร้อมวาล์ว A-6019
9	ที่วางสบู่ TF-9000, C 805, K-17394X
10	อ่างล้างหน้าชนิดแขวนผนัง TF-910S, C-013
11	ขอแขวนผ้า K-2801-41-N, CT-740
12	ก๊อกน้ำเตี้ยได้เคาน์เตอร์อ่างล้างหน้า A-7100C, CT170Cb

- สุขภัณฑ์และอุปกรณ์ทั้งหมดเป็นของ AMERICAN STANDARD, COTTO, KARAT หรือเทียบเท่า
- สุขภัณฑ์ทั้งหมดสีขาว
- พื้นทำลาด ไม่น้อยกว่า 1:200 ลงสู่รางทิ้ง
- ติดตั้ง STOP VALVE ที่ห้องน้ำดีก่อนเข้าสู่สุขภัณฑ์



กรมที่ดิน

กองพัสดุ

ฝ่ายแบบแผนและควบคุมการก่อสร้าง

PROJECT NAME
ชื่อโครงการ

สำนักงานที่ดิน

ขนาด 1,293 ตารางเมตร

สถานที่

OWNER

เจ้าของ

กรมที่ดิน

เขียนแบบ

อินทรพงษ์ สิงห์บุญ

ผู้ควบคุม

ออกแบบ

เมธี วิริยา

วิศวกร

เมธี วิริยา

ตรวจ

นิวัฒน์ ชื่นชวนสุข

หัวหน้าฝ่าย

เมธี วิริยา

ผู้อำนวยการกองพัสดุ

ชาติ ชื่นสุไทย

เห็นชอบ

สมคิด ศรี

อนุมัติ

ศิริพงษ์ ทานตระกูล

REVISION : 7 กันยายน 2558

NO.	DESCRIPTION	DATE

Project No.

13-58


Drawing No.

A5-02

DRAWING TITLE

แบบขยายห้องน้ำ T2

Scale. 1:50

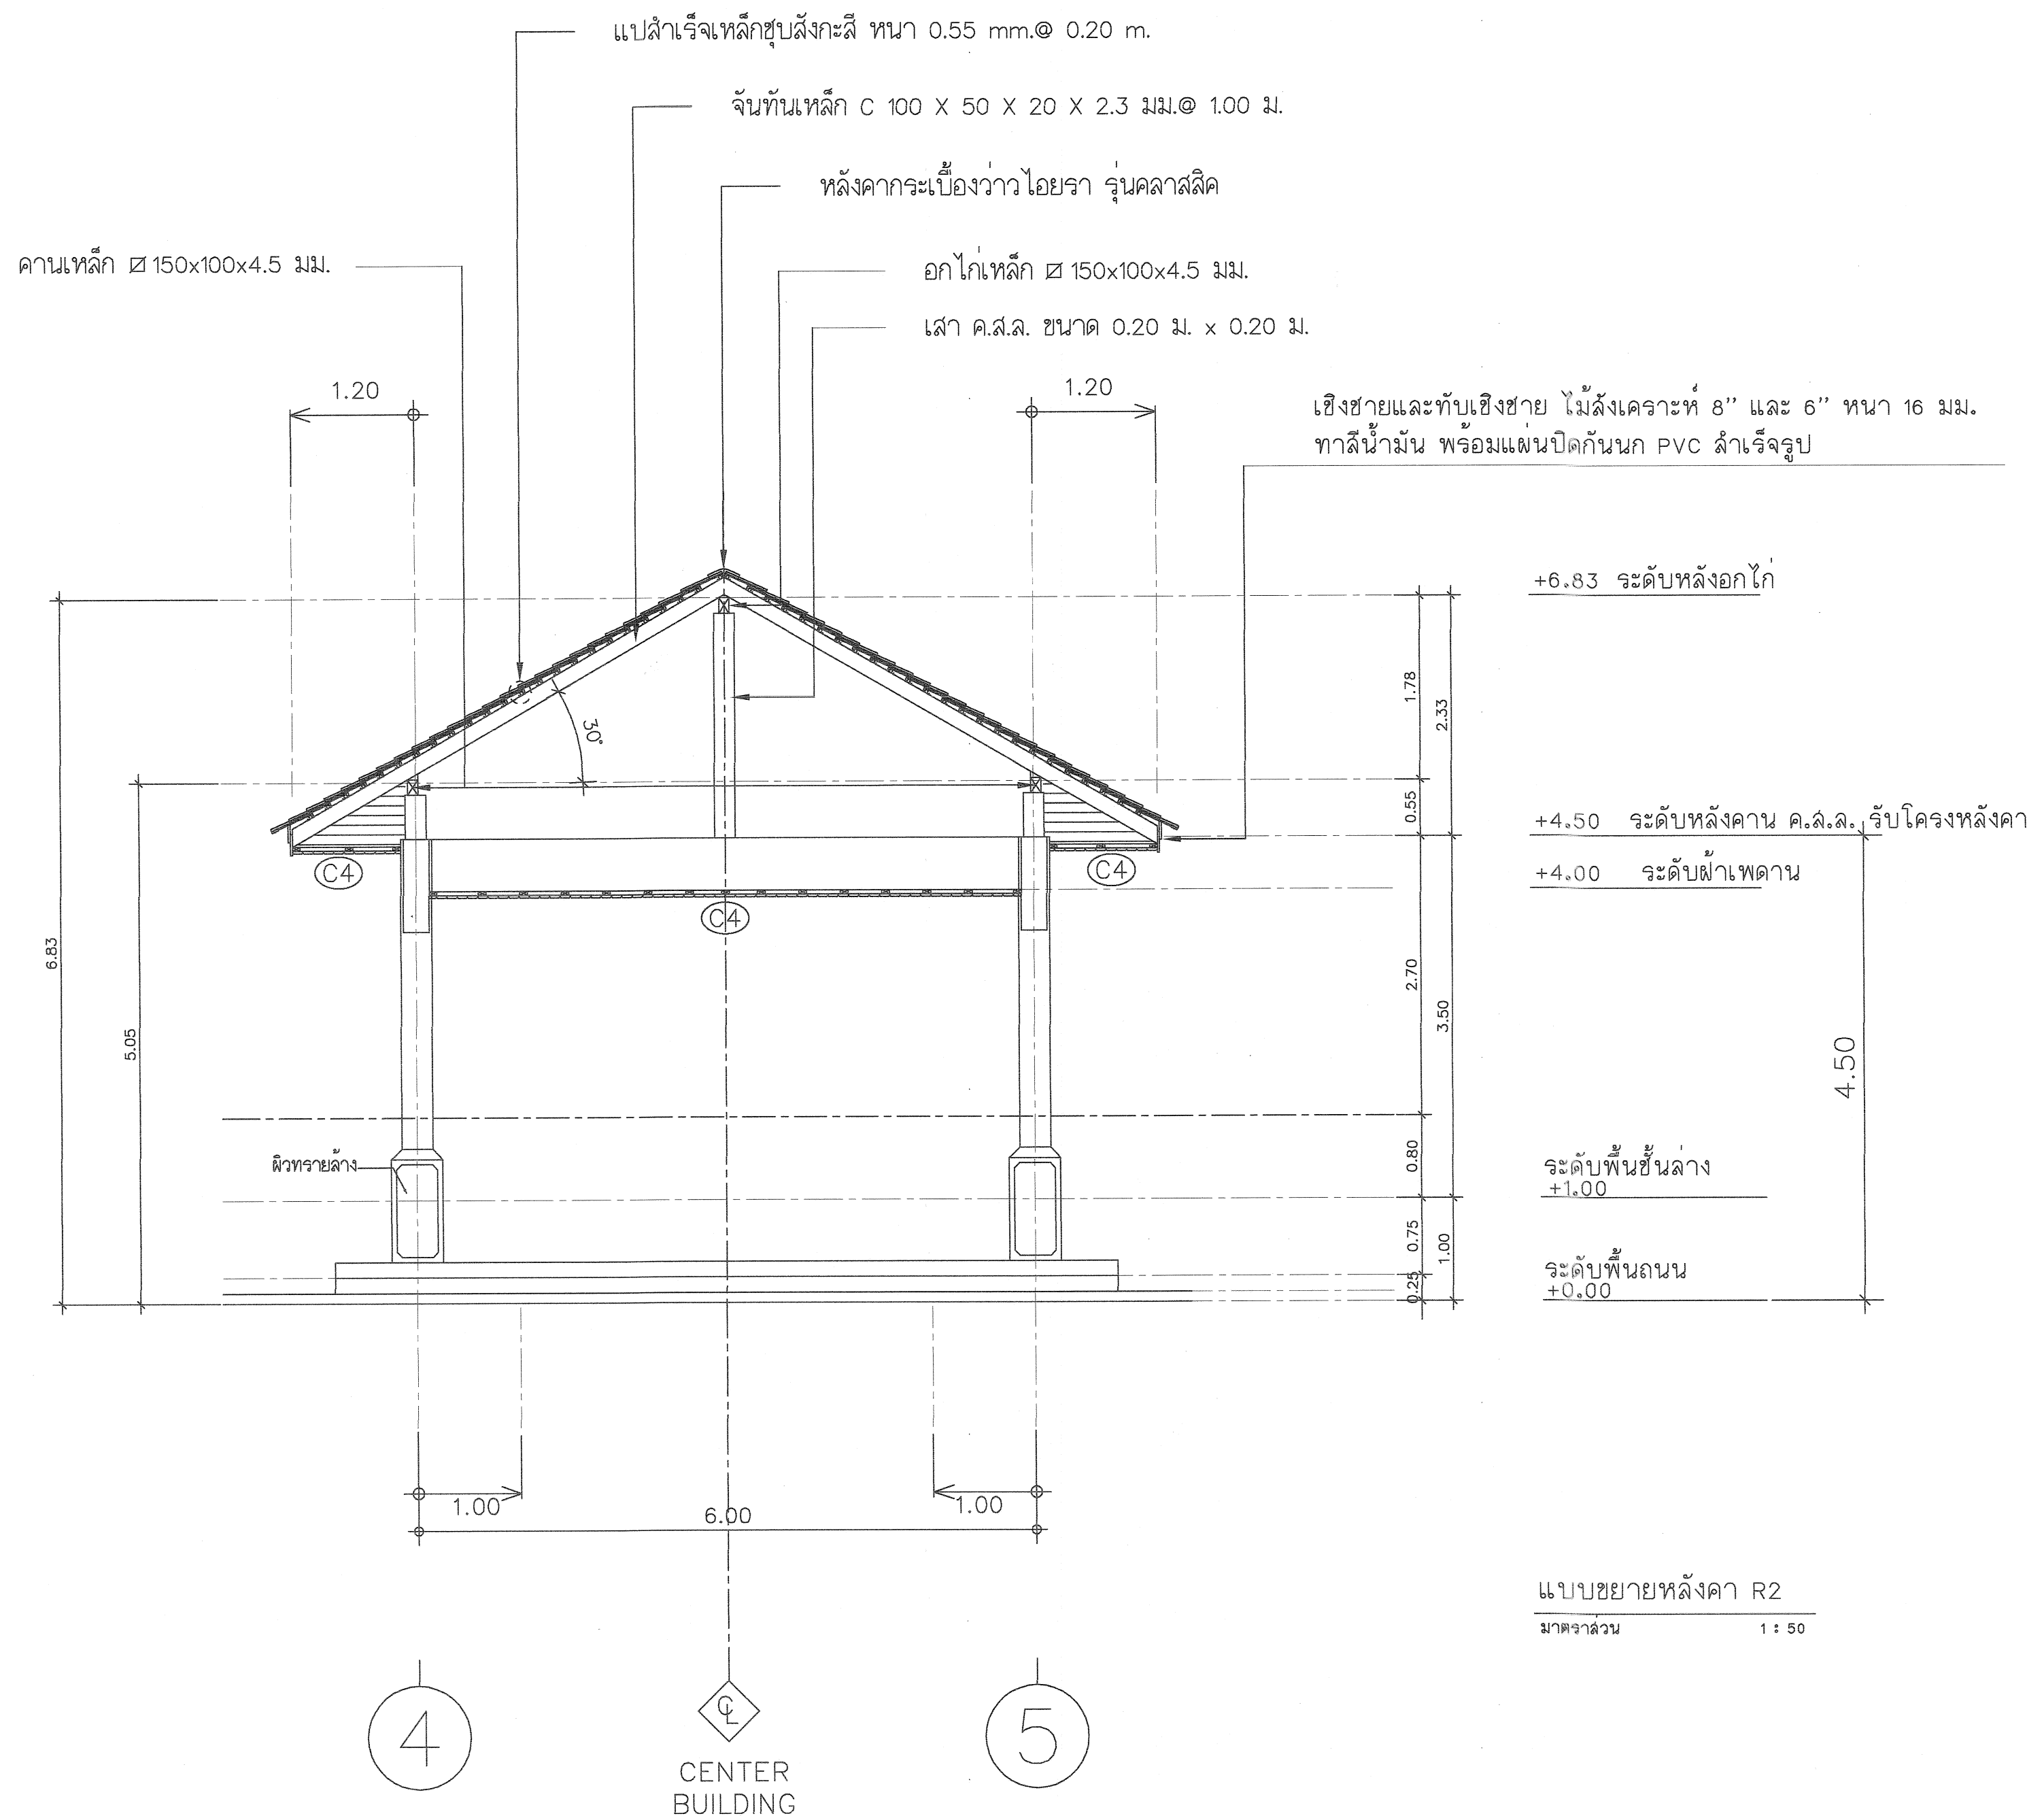

แบบขยายหลังคา R2
 มาตฐาน 1 : 50



กรมที่ดิน

กองพัสดุ
 ฝ่ายแบบแผนและควบคุมการก่อสร้าง

PROJECT NAME
สำนักงานที่ดิน
 ขนาด 1,293 ตารางเมตร

สถานที่
 OWNER
 เจ้าของที่ดิน **กรมที่ดิน**

เขียนแบบ
 อนุมัติ **สิงหนุณ**
สัญญา

ออกแบบ
 เมธี **วิริยา**

วิศวกร
 เมธี **วิริยา**

ตรวจ
 อนุมัติ **ชวณนุช**

หัวหน้าฝ่าย
 เมธี **วิริยา**

ผู้อำนวยการกองพัสดุ
 ขาติ **ชินสุไทย**
ชวณนุช

เสนอขอ
 สมคิด **ศรี**

อนุมัติ
 ศิริพงษ์ **ชานตระกูล**
ชวณนุช

REVISION: 7 กันยายน 2558		
NO.	DESCRIPTION	DATE

Project No. **13-58**
 Drawing No. **A7-01**

DRAWING TITLE
แบบขยายหลังคา R2

Scale. **1:50**

แบบขยายหลังคา R2

มาตราส่วน

1 : 50

แปลนเหล็กชุบสังกะสี หนา 0.55 mm. @ 0.20 m.


จันทันเหล็ก C 100 X 50 X 20 X 2.3 มม. @ 1.00 ม.

อกไก่เหล็ก 150x100x4.5 มม.

คานเหล็ก 150x100x4.5 มม.

เชิงชายและทับเชิงชาย ไม้สังเคราะห์ 8" และ 6" หนา 16 มม.
ทาสีน้ำมัน พร้อมแผ่นปิดกันนก PVC สำเร็จรูป

เสา ค.ส.ล. ขนาด 0.20 ม. x 0.20 ม.

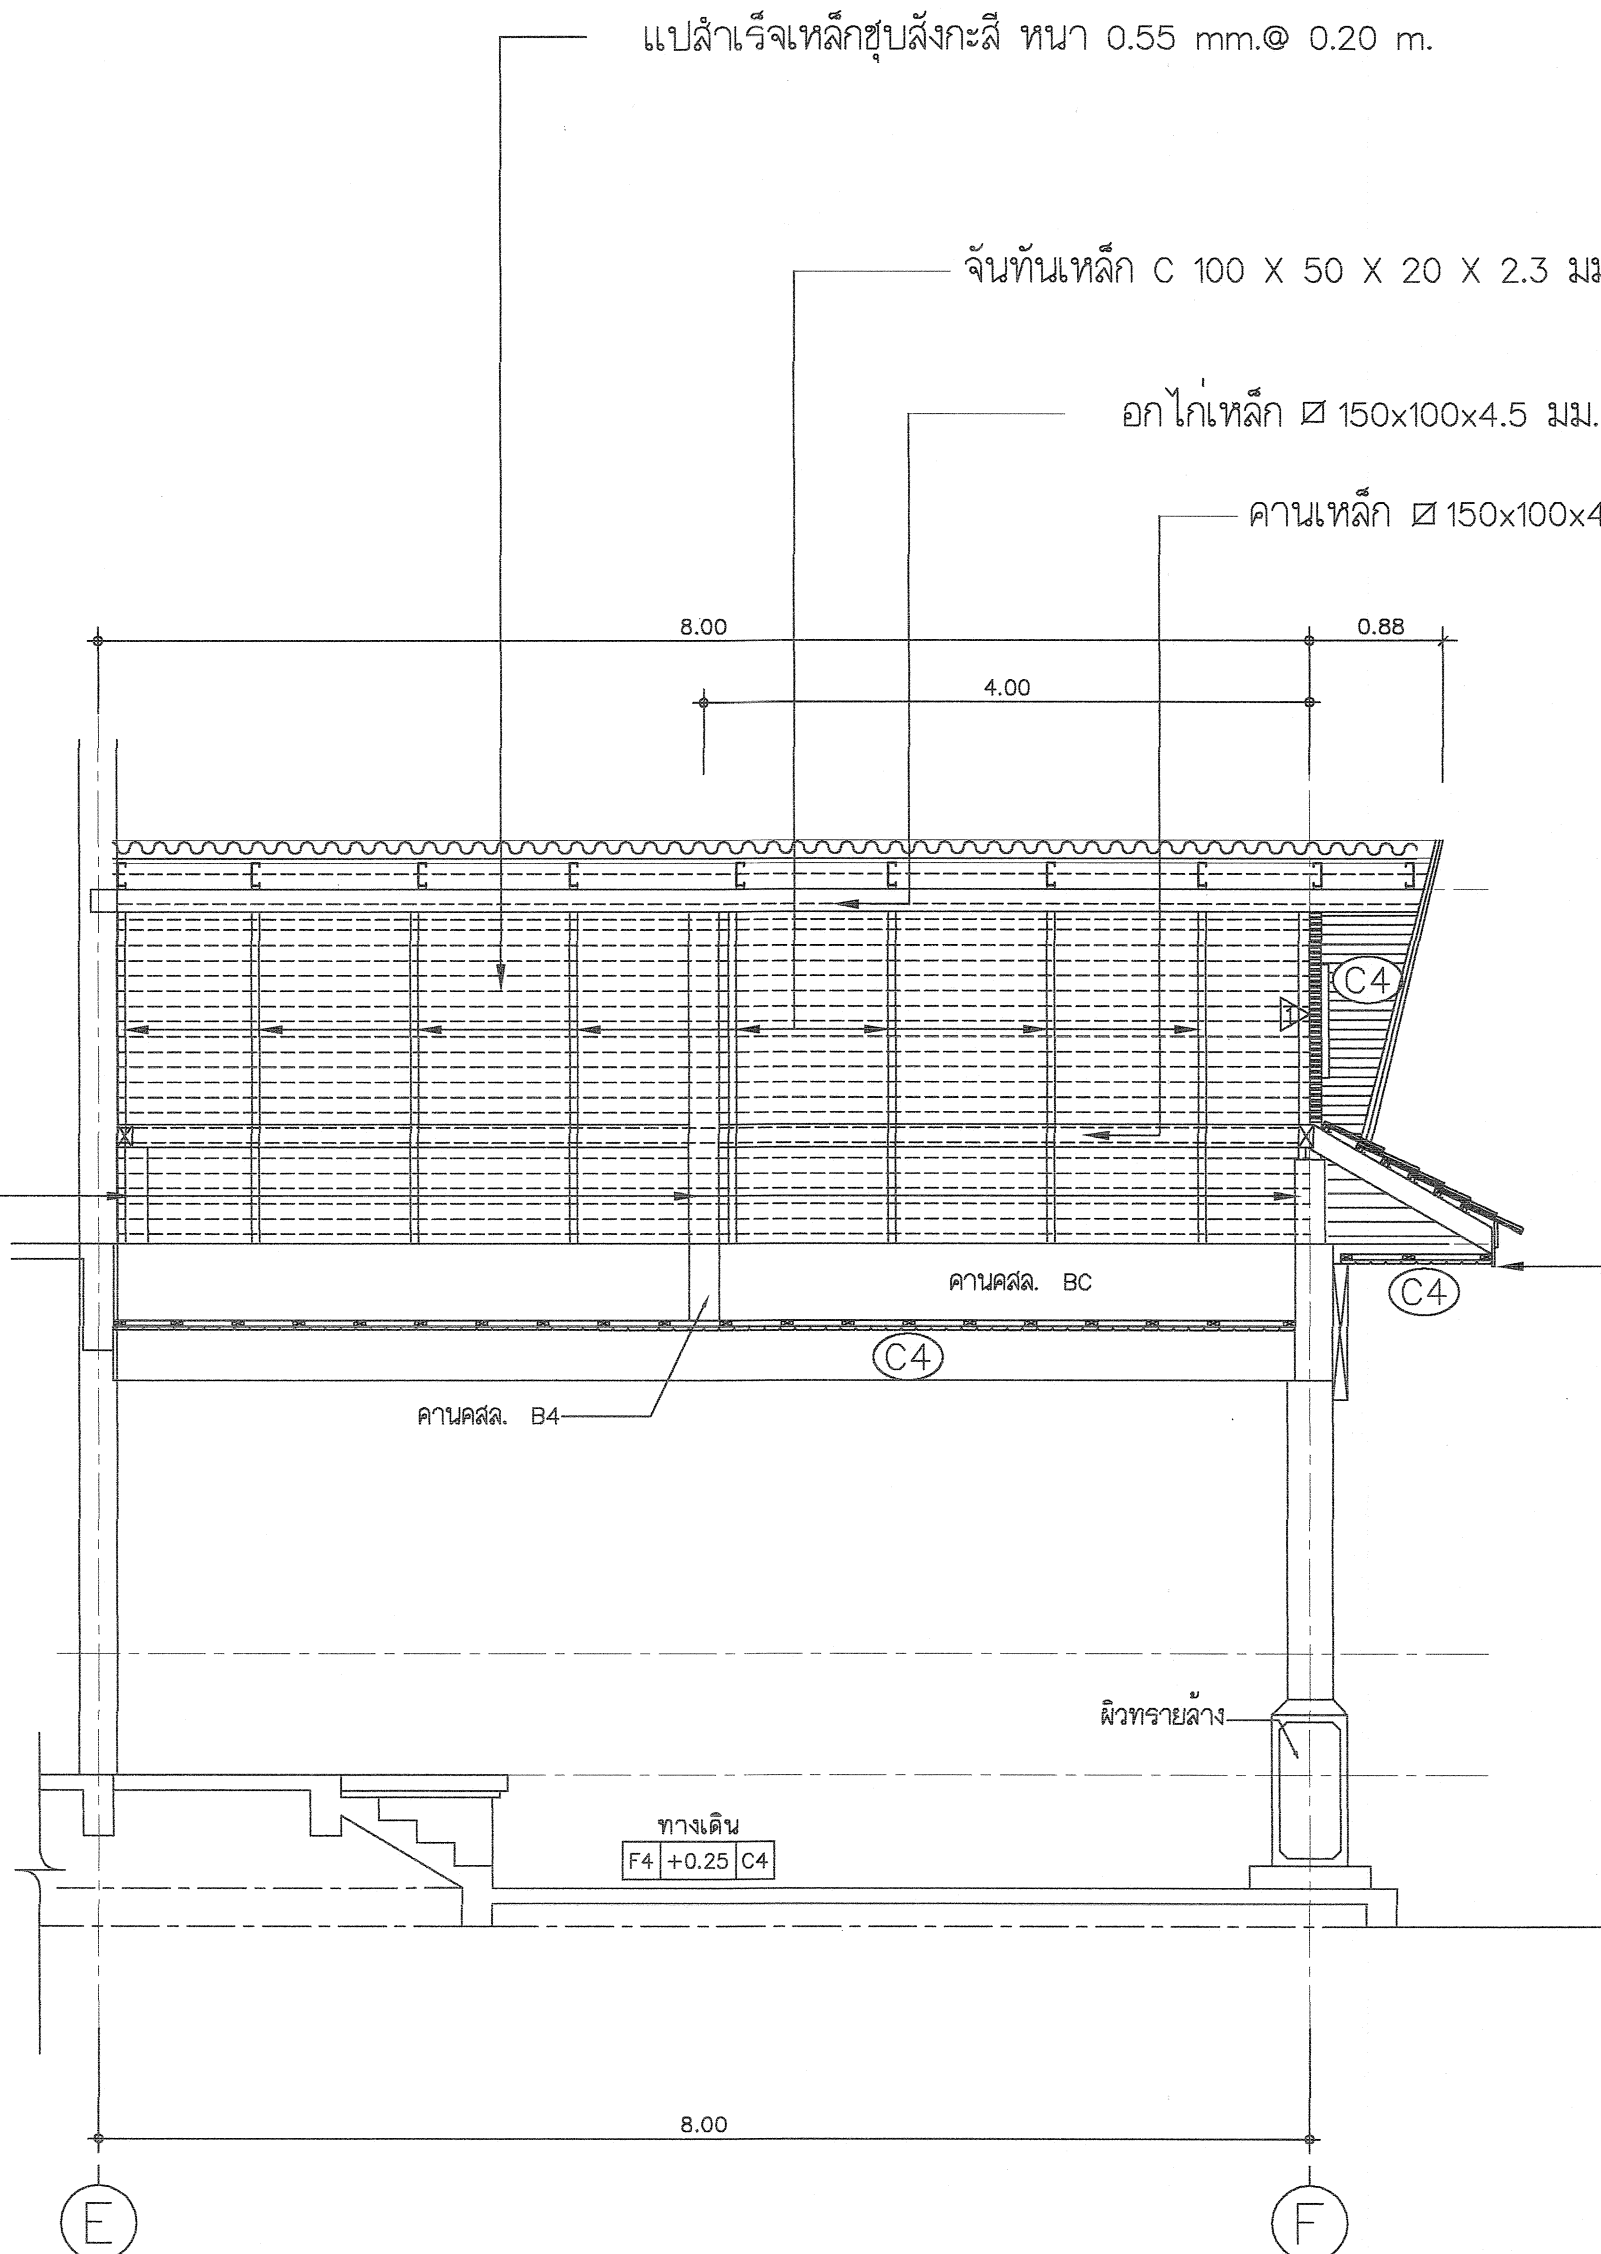

0.32	ระดับหลังคา +7.13
	ระดับอกไก่ +6.83
2.33	
2.66	
	ระดับคาน +4.50
2.70	
0.80	
0.75	
0.25	
1.00	ระดับพื้นชั้นล่าง +1.00
	ระดับพื้นถนน +0.00



กรมที่ดิน

กองพัสดุ

ฝ่ายแบบแผนและควบคุมการก่อสร้าง

PROJECT NAME

ชื่อโครงการ

สำนักงานที่ดิน

ขนาด 1,293 ตารางเมตร

สถานที่

OWNER

เจ้าของ กรมที่ดิน

เขียนแบบ

อักษรไทย สิงหนุณย์

ผู้เขียน

ออกแบบ

เมธี วิชา

เมธี วิชา

วิศวกร

เมธี วิชา

ตรวจ

นิวัฒน์ สอนสุข

หัวหน้าฝ่าย

เมธี วิชา

ผู้อำนวยการกองพัสดุ

ชาติ ชื่นฤไทย

ผู้ตรวจ

เห็นชอบ

สมคิด ศรี

อนุมัติ

ศิริพงษ์ พานกระฤก

REVISION : 7 กันยายน 2558

NO. DESCRIPTION DATE

Project No.

13-58


Drawing No.

A7-02


DRAWING TITLE

แบบขยายหลังคา R2

Scale. 1:50

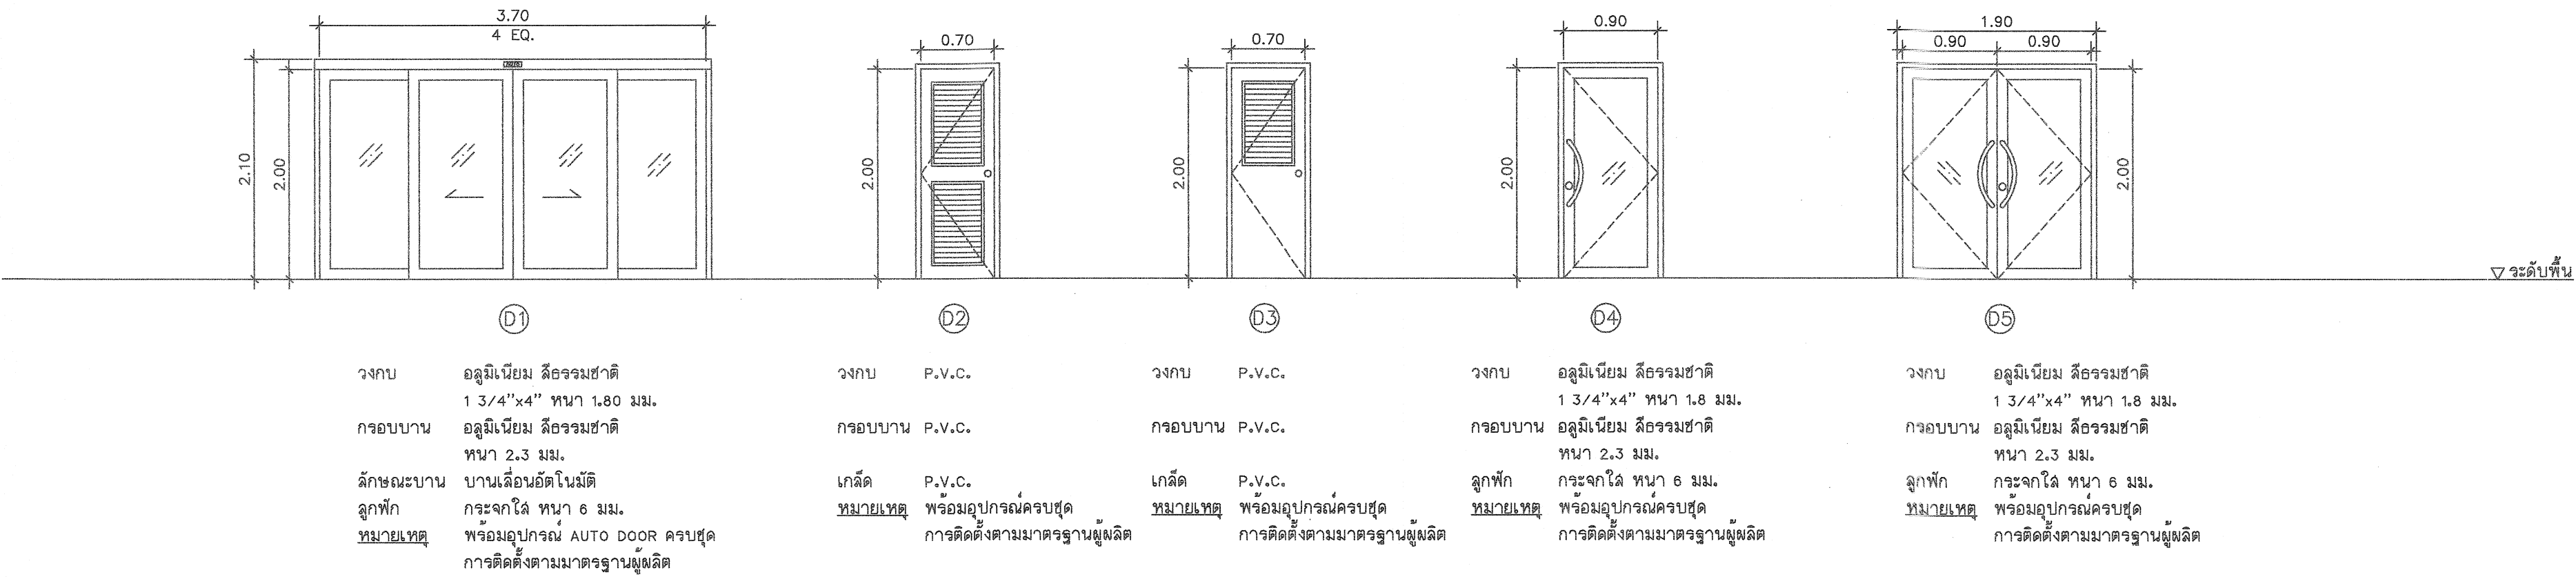

- รายการอุปกรณ์ประตู
- บานพับ: บานพับโลหะเคลือบชนิดมีหัวนูน ขนาด 4" บานละ 3 อัน
 - มือจับ: - บานเลื่อนอลูมิเนียมแบบดึงเรียบ เป็นโลหะชุบโครเมียม พร้อมกุญแจ
- บานเปิดอลูมิเนียมแบบดันแล้ว พร้อมกุญแจ
 - กุญแจลูกบิด: ใช้ชนิดทรงกลมเป็นโลหะชุบโครเมียม ล็อคได้ภายในสำหรับประตู
 - กลอน: ผั่งในบาน (MORTISE LOCK)
 - ปุ่มยางกันชน: ติดทุกบาน

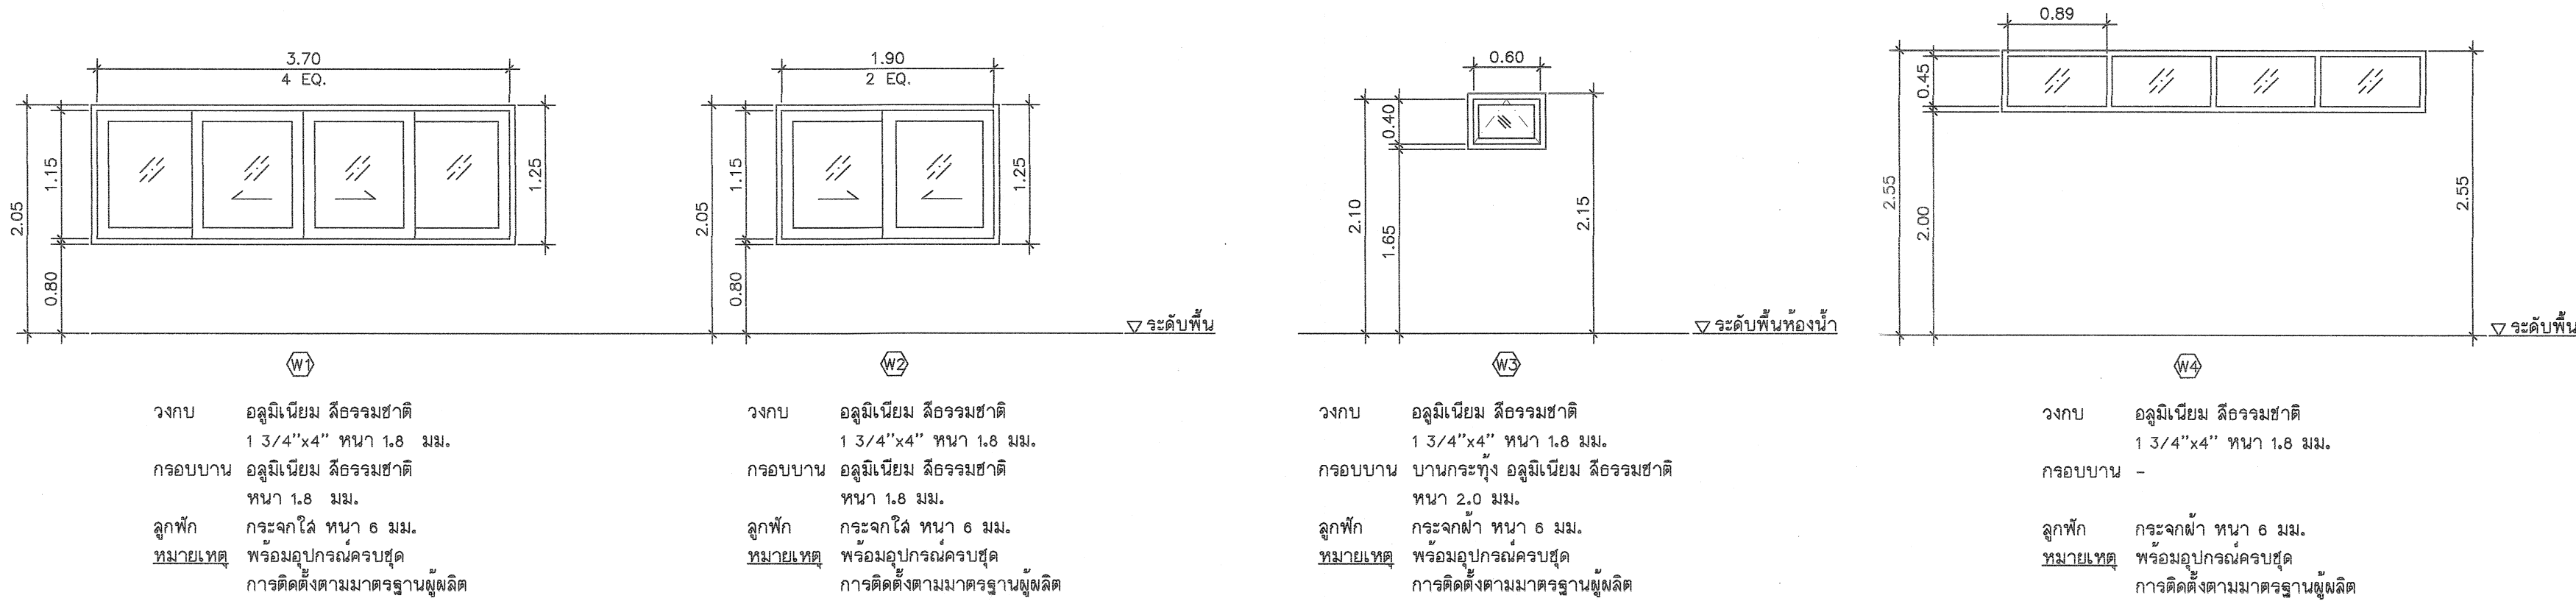



กรมที่ดิน

กองที่ดิน
ฝ่ายแบบแผนและควบคุมการก่อสร้าง

PROJECT NAME
ชื่อโครงการ
สำนักงานที่ดิน
ขนาด 1,293 ตารางเมตร

สถานที่
OWNER
เจ้าของ **กรมที่ดิน**

เขียนแบบ
นักวิชาชีพ **สิงหนุญ**
นิรุฒ

ออกแบบ
เมธี **วิริยา**

วิศวกร
เมธี **วิริยา**

ตรวจ
นิวัฒน์ **สงวนสุข**

หัวหน้าฝ่าย
เมธี **วิริยา**

ผู้อำนวยการกองที่ดิน
ชาติ **สินธุไทย**
ธวัช

เพ็ญชน
สมคิด **ศรี**

อนุมัติ
ศิริพงษ์ **ทวนตระกูล**
ธวัช


REVISION : 7 กันยายน 2558

NO.	DESCRIPTION	DATE

Project No. **13-58**
Drawing No. **A6-01**

DRAWING TITLE
แบบขยายประตู-หน้าต่าง


Scale. **1:50**

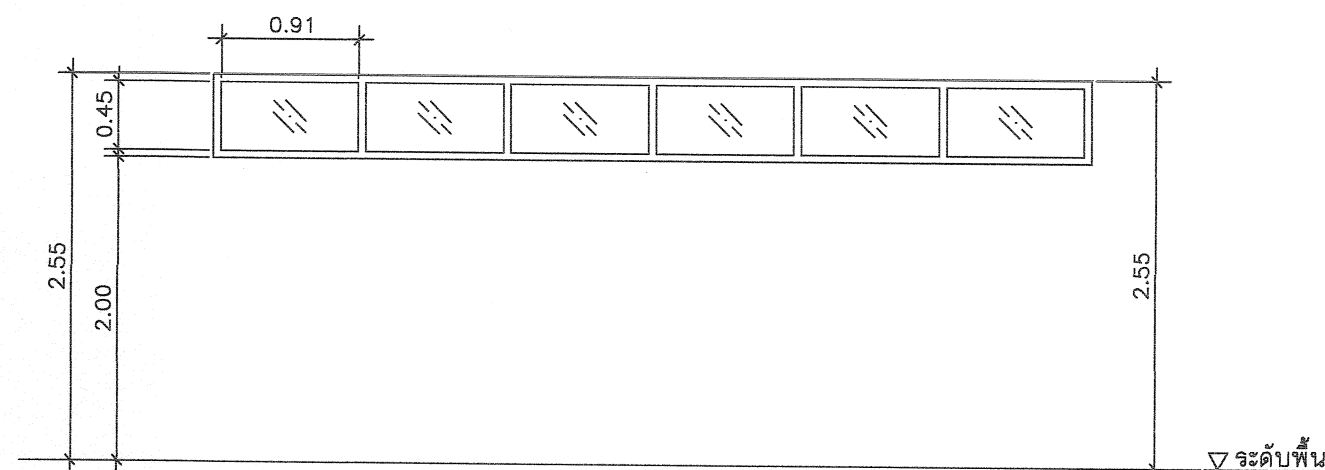

วงกบ อลูมิเนียม สีธรรมชาติ
1 3/4"x4" หน้า 1.8 มม.

กรอบบาน -


ลูกฟัก กระเบื้องหน้า 6 มม.
หมายเหตุ พร้อมอุปกรณ์ครบชุด
การติดตั้งตามมาตรฐานผู้ผลิต

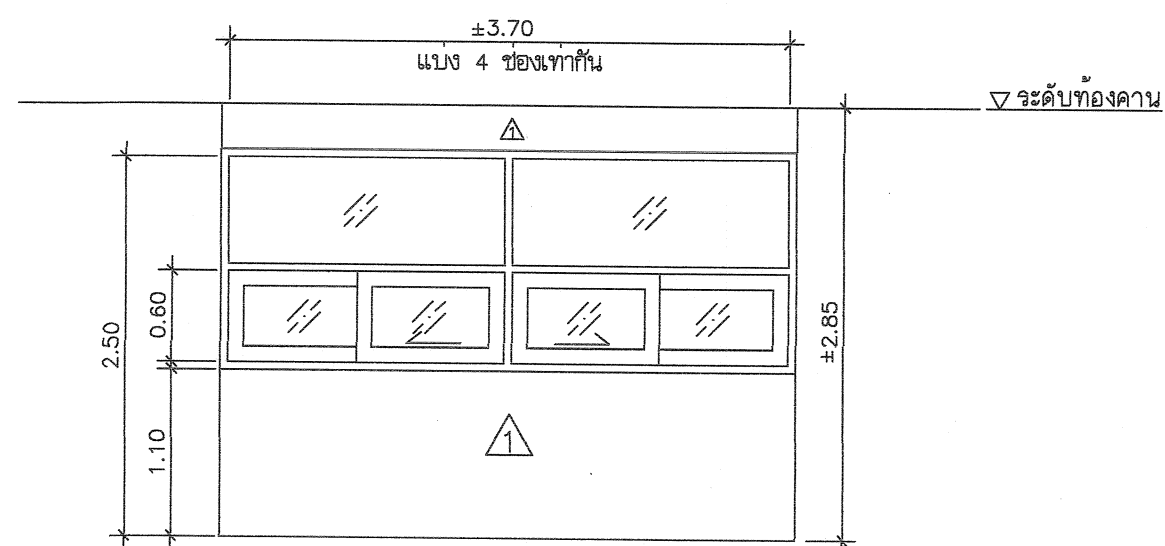

วงกบ อลูมิเนียม สีธรรมชาติ
1 3/4"x4" หน้า 1.8 มม.

กรอบบาน อลูมิเนียม สีธรรมชาติ
หน้า 1.8 มม.


ลูกฟัก กระเบื้องหน้า 6 มม.
หมายเหตุ พร้อมอุปกรณ์ครบชุด
การติดตั้งตามมาตรฐานผู้ผลิต

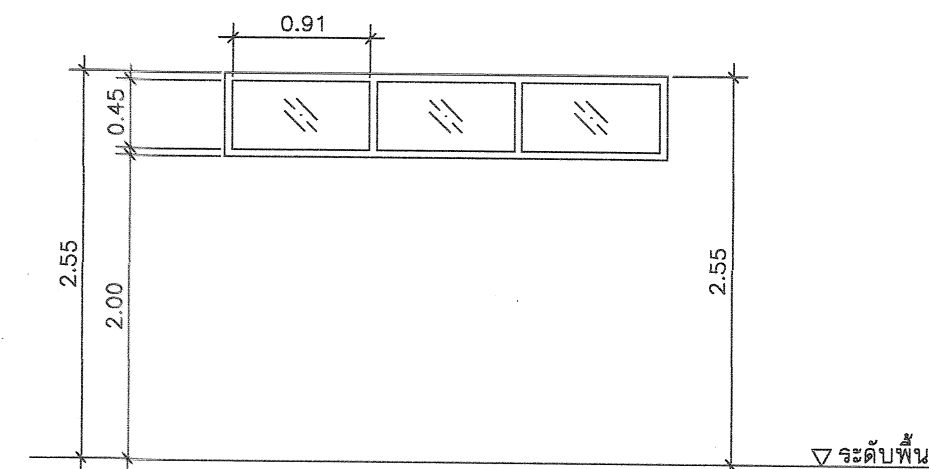

วงกบ อลูมิเนียม สีธรรมชาติ
1 3/4"x4" หน้า 1.8 มม.

กรอบบาน -

ลูกฟัก กระเบื้องหน้า 6 มม.
หมายเหตุ พร้อมอุปกรณ์ครบชุด
การติดตั้งตามมาตรฐานผู้ผลิต

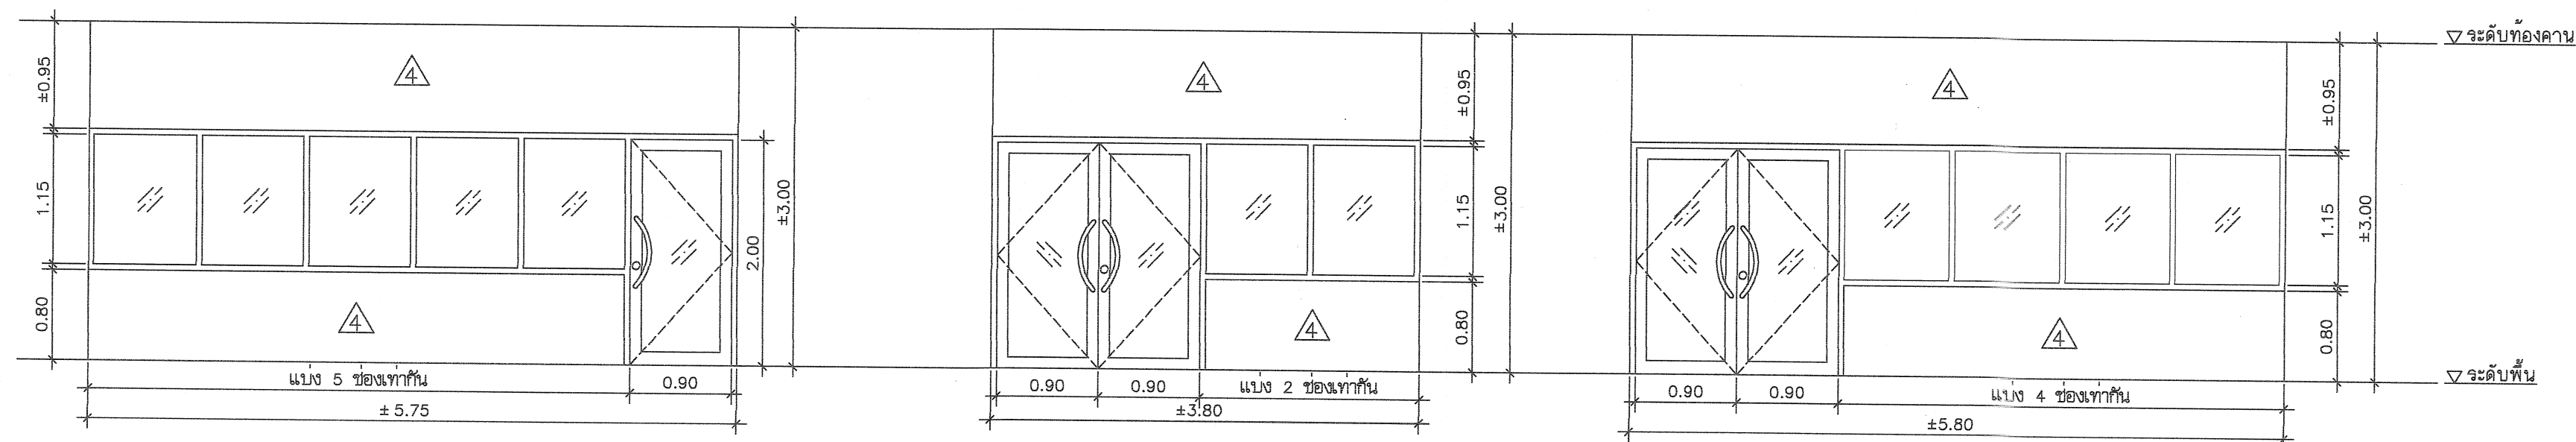

วงกบ อลูมิเนียม สีธรรมชาติ
1 3/4"x4" หน้า 1.8 มม.

กรอบบาน อลูมิเนียม สีธรรมชาติ
หน้า 2.3 มม.

กระเบื้องหน้า 6 มม.
หมายเหตุ พร้อมอุปกรณ์ครบชุด
การติดตั้งตามมาตรฐานผู้ผลิต

วงกบ อลูมิเนียม สีธรรมชาติ
1 3/4"x4" หน้า 1.8 มม.

กรอบบาน อลูมิเนียม สีธรรมชาติ
หน้า 2.3 มม.

กระเบื้องหน้า 6 มม.
หมายเหตุ พร้อมอุปกรณ์ครบชุด
การติดตั้งตามมาตรฐานผู้ผลิต

วงกบ อลูมิเนียม สีธรรมชาติ
1 3/4"x4" หน้า 1.80 มม.

กรอบบาน อลูมิเนียม สีธรรมชาติ
หน้า 2.3 มม.

ลูกฟัก กระเบื้องหน้า 6 มม.
หมายเหตุ พร้อมอุปกรณ์ครบชุด
การติดตั้งตามมาตรฐานผู้ผลิต



กรมที่ดิน

กองพัสดุ

คำนวณแบบและควบคุมการก่อสร้าง

PROJECT NAME
ชื่อโครงการ

สำนักงานที่ดิน

ขนาด 1,293 ตารางเมตร

สถานที่

OWNER
เจ้าของ **กรมที่ดิน**

เขียนแบบ
อินทรพงษ์ สิงหนุลย์

อินทรพงษ์

ออกแบบ
เมธี วิริยา

เมธี วิริยา

วิศวกร
เมธี วิริยา

เมธี วิริยา

ตรวจ
นิวัฒน์ สุขวนสุข

นิวัฒน์ สุขวนสุข

หัวหน้าฝ่าย
เมธี วิริยา

เมธี วิริยา

ผู้อำนวยการกองพัสดุ
ชาติ สันตุไทย

ชาติ สันตุไทย

เซ็นเซอร์
สมคิด ศรี

สมคิด ศรี

อนุมัติ
ศิริพงษ์ ทานตระกูล

ศิริพงษ์ ทานตระกูล

REVISION: 7 กันยายน 2558

NO.	DESCRIPTION	DATE


Project No. **13-58**

Drawing No. **A6-02**

DRAWING TITLE


แบบขยายผนัง

Scale. **1:50**

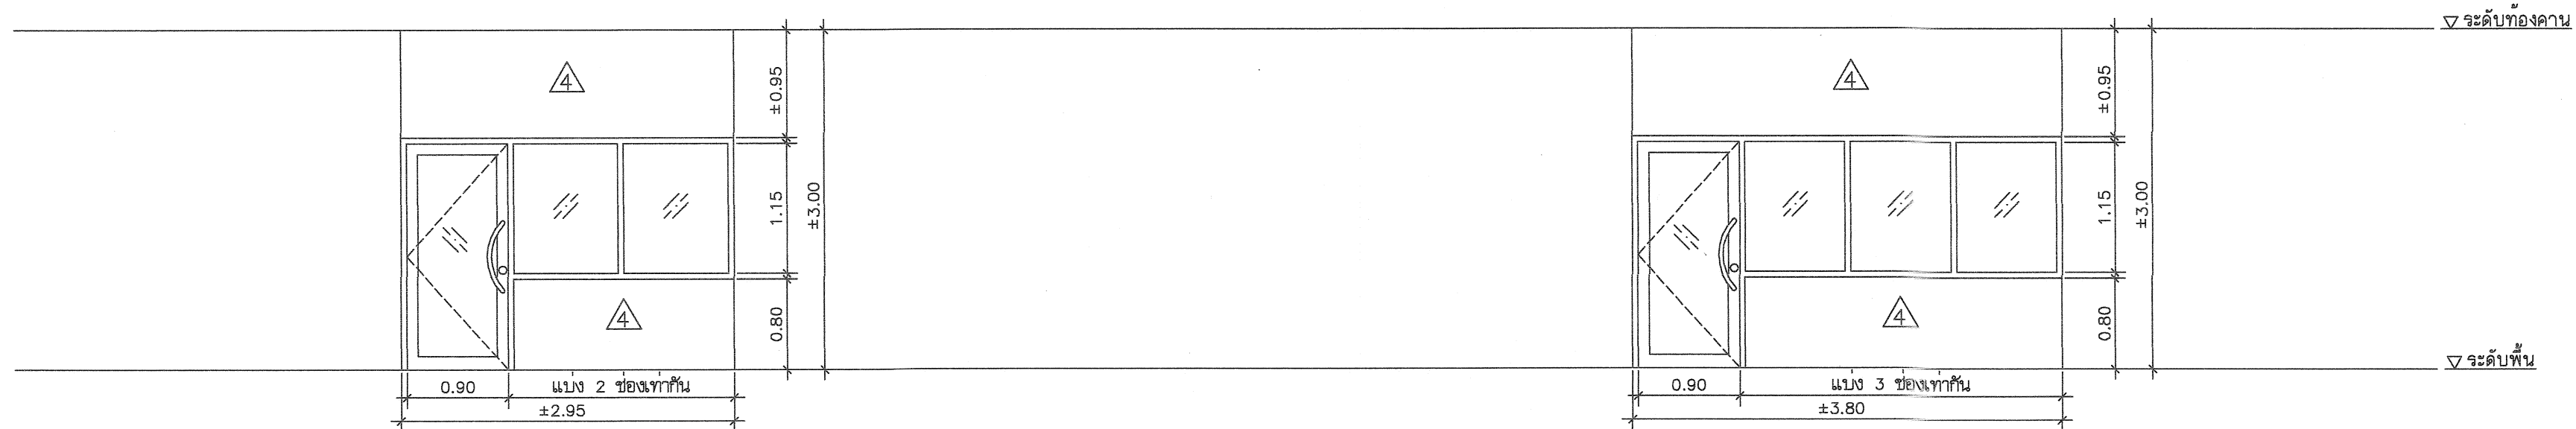

8 วงกบ อลูมิเนียม สีธรรมชาติ
1 3/4"x4" หน้า 1.8 มม.
กรอบบาน อลูมิเนียม สีธรรมชาติ
หน้า 2.3 มม.
กระจกใส หน้า 6 มม.
หมายเหตุ พร้อมอุปกรณ์ครบชุด
การติดตั้งตามมาตรฐานผู้ผลิต

9 วงกบ อลูมิเนียม สีธรรมชาติ
1 3/4"x4" หน้า 1.8 มม.
กรอบบาน อลูมิเนียม สีธรรมชาติ
หน้า 2.3 มม.
กระจกใส หน้า 6 มม.
หมายเหตุ พร้อมอุปกรณ์ครบชุด
การติดตั้งตามมาตรฐานผู้ผลิต

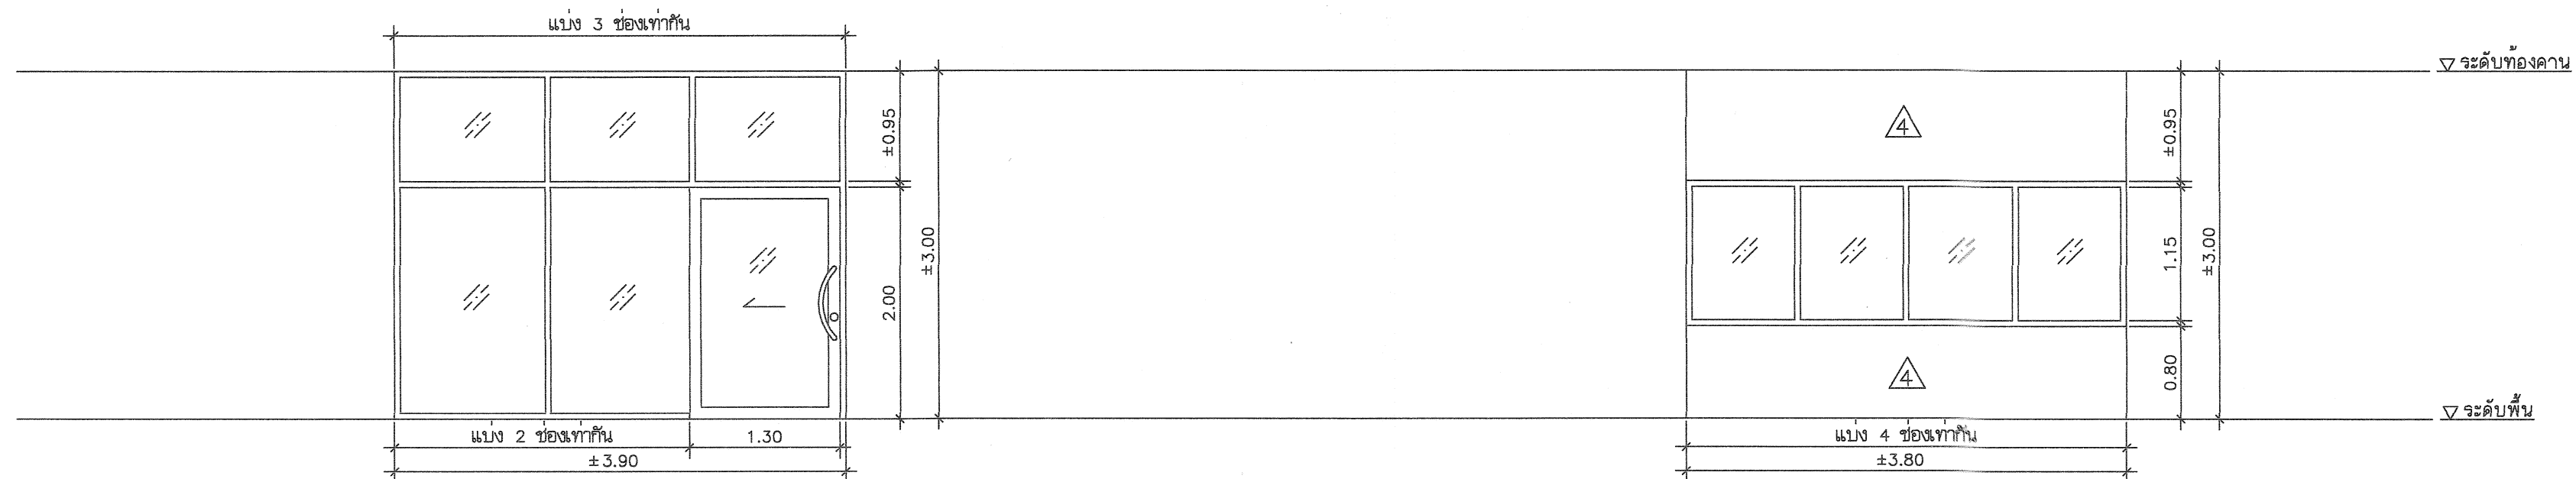

10 วงกบ อลูมิเนียม สีธรรมชาติ
1 3/4"x4" หน้า 1.8 มม.
กรอบบาน อลูมิเนียม สีธรรมชาติ
หน้า 2.3 มม.
ลูกพับ กระจกใส หน้า 6 มม.
หมายเหตุ พร้อมอุปกรณ์ครบชุด
การติดตั้งตามมาตรฐานผู้ผลิต

11 วงกบ อลูมิเนียม สีธรรมชาติ
หน้า 1.8 มม.
กรอบบาน -
กระจกใส หน้า 6 มม.
หมายเหตุ พร้อมอุปกรณ์ครบชุด
การติดตั้งตามมาตรฐานผู้ผลิต



กรมที่ดิน

กองพัสดุ

ฝ่ายแบบแผนและควบคุมการก่อสร้าง

PROJECT NAME

ชื่อโครงการ

สำนักงานที่ดิน

ขนาด 1,293 ตารางเมตร

สถานที่

OWNER

เจ้าของ กรมที่ดิน

เขียนแบบ

ณัฐพงษ์ สิงห์บุตร

ผู้พิมพ์

ออกแบบ

เมธี วิริยา

วิศวกร

เมธี วิริยา

ตรวจ

นิวัฒน์ ชื่นชวนสุข

หัวหน้าฝ่าย

เมธี วิริยา

ผู้อำนวยการกองพัสดุ

ชาติ ชื่นอุทัย

เพ็ญชน

สมคิด ศรี

อนุมัติ

ศิริพงษ์ นานตระกูล

REVISION: 7 กันยายน 2558

NO.	DESCRIPTION	DATE








Project No. 13-58

Drawing No. A6-03

DRAWING TITLE

แบบขยายผนัง

Scale. 1:50

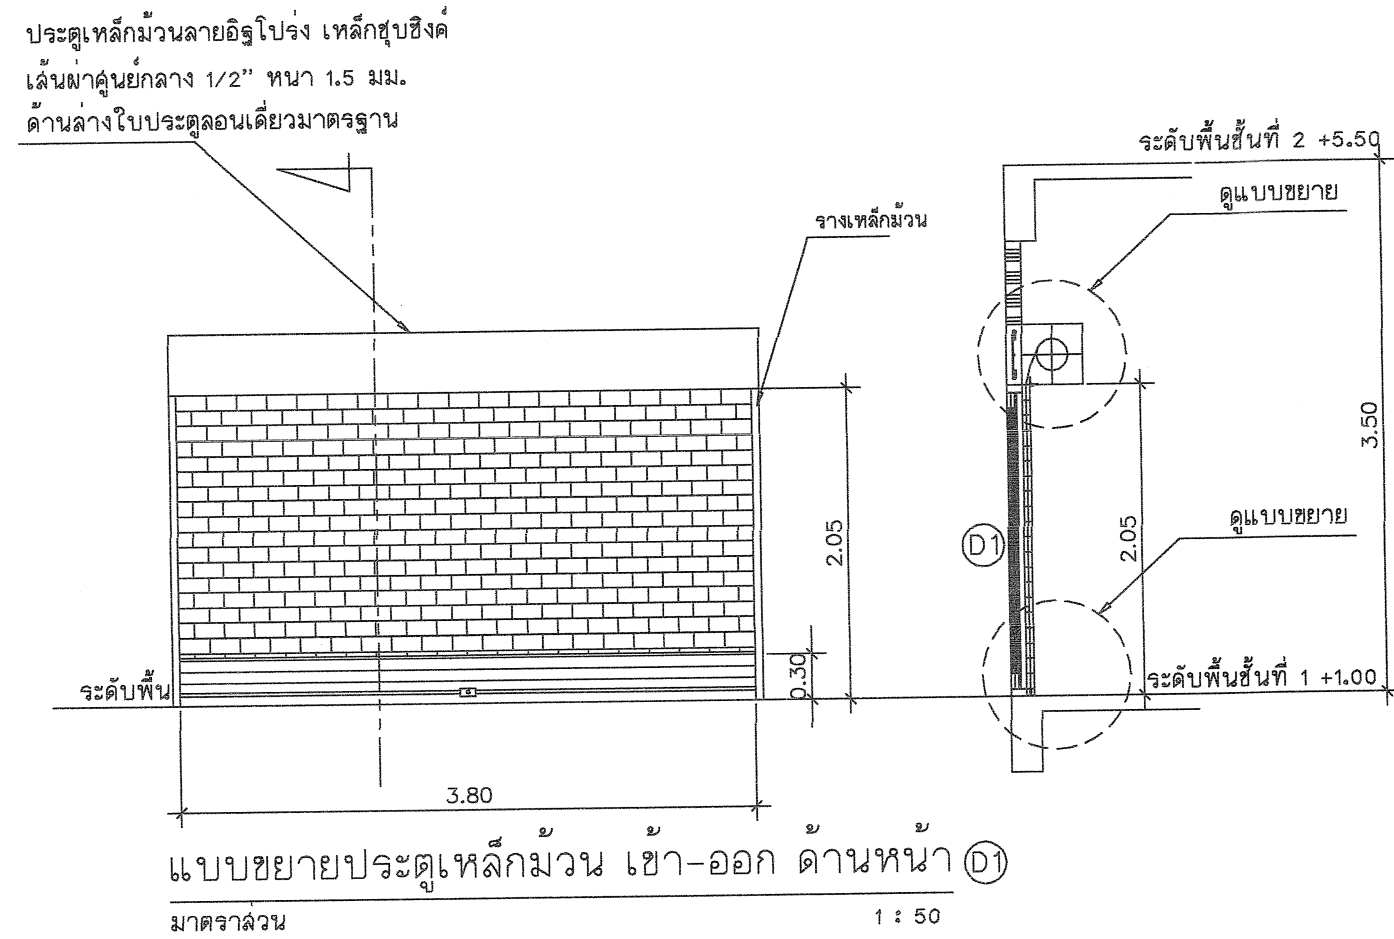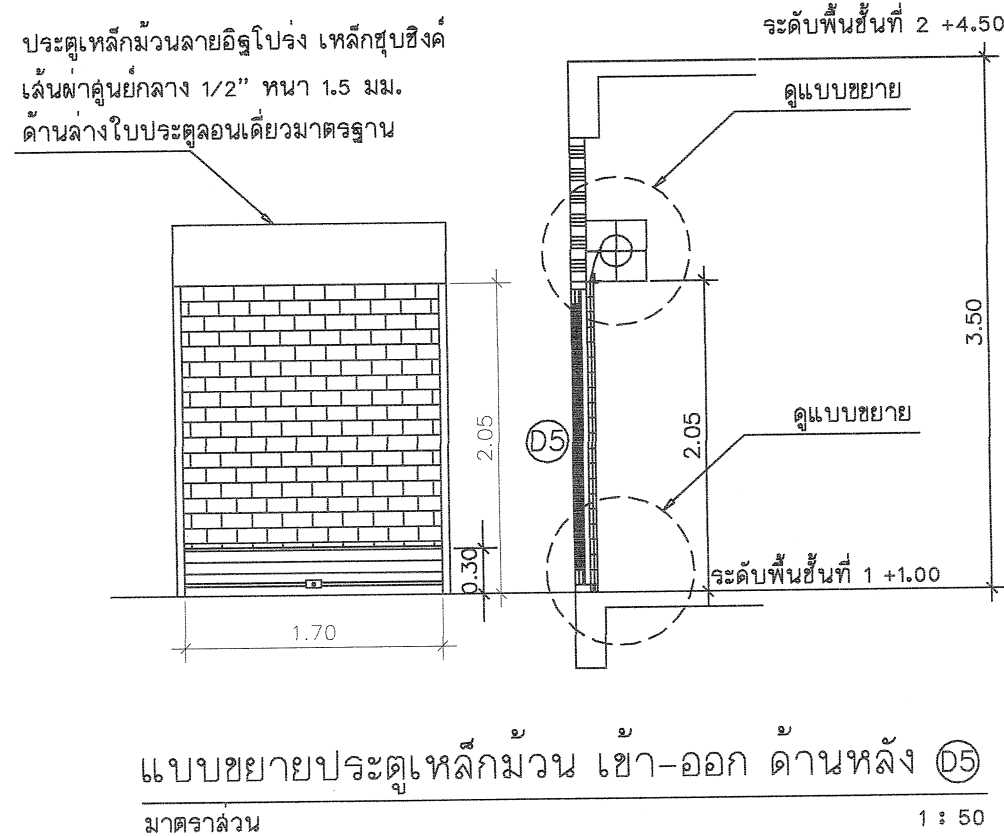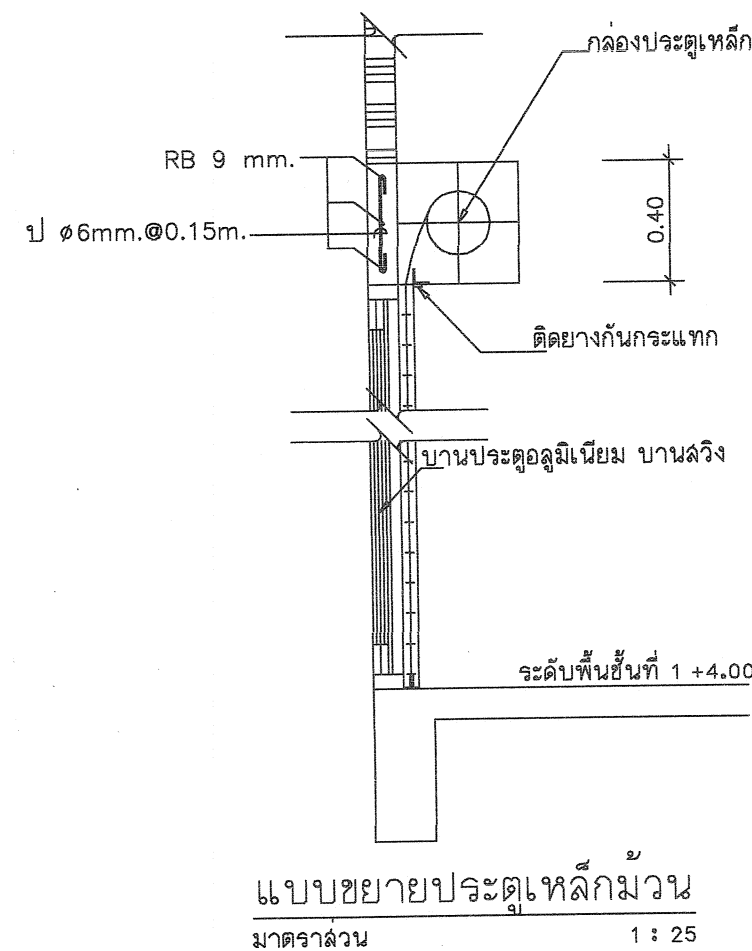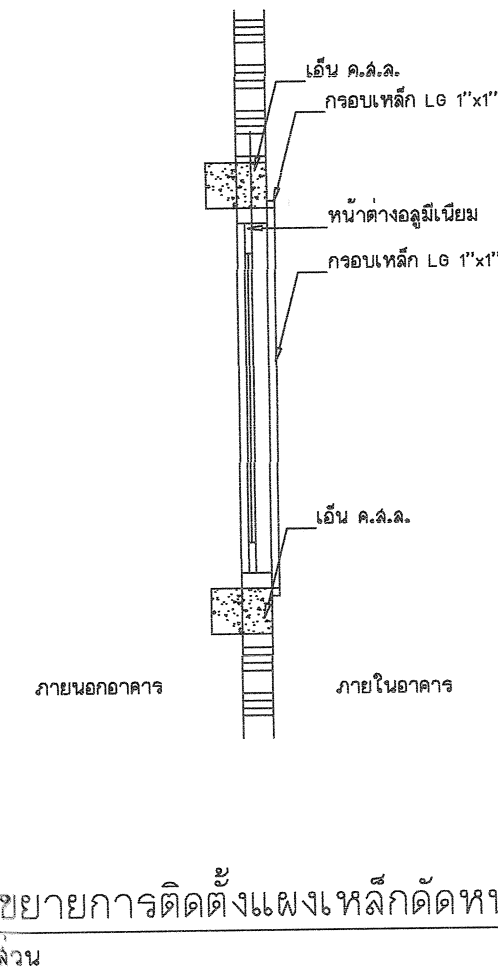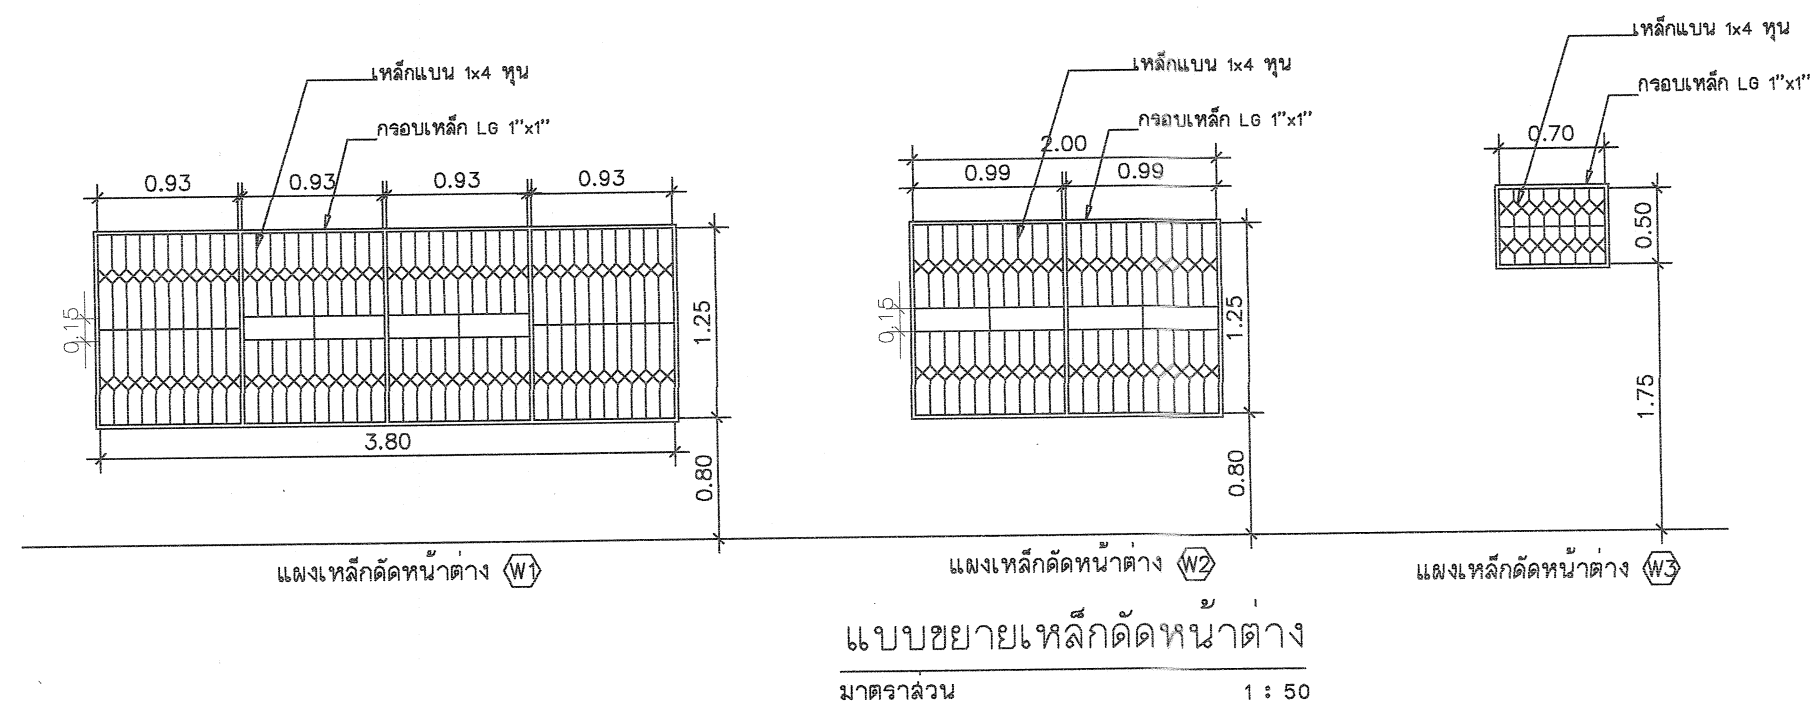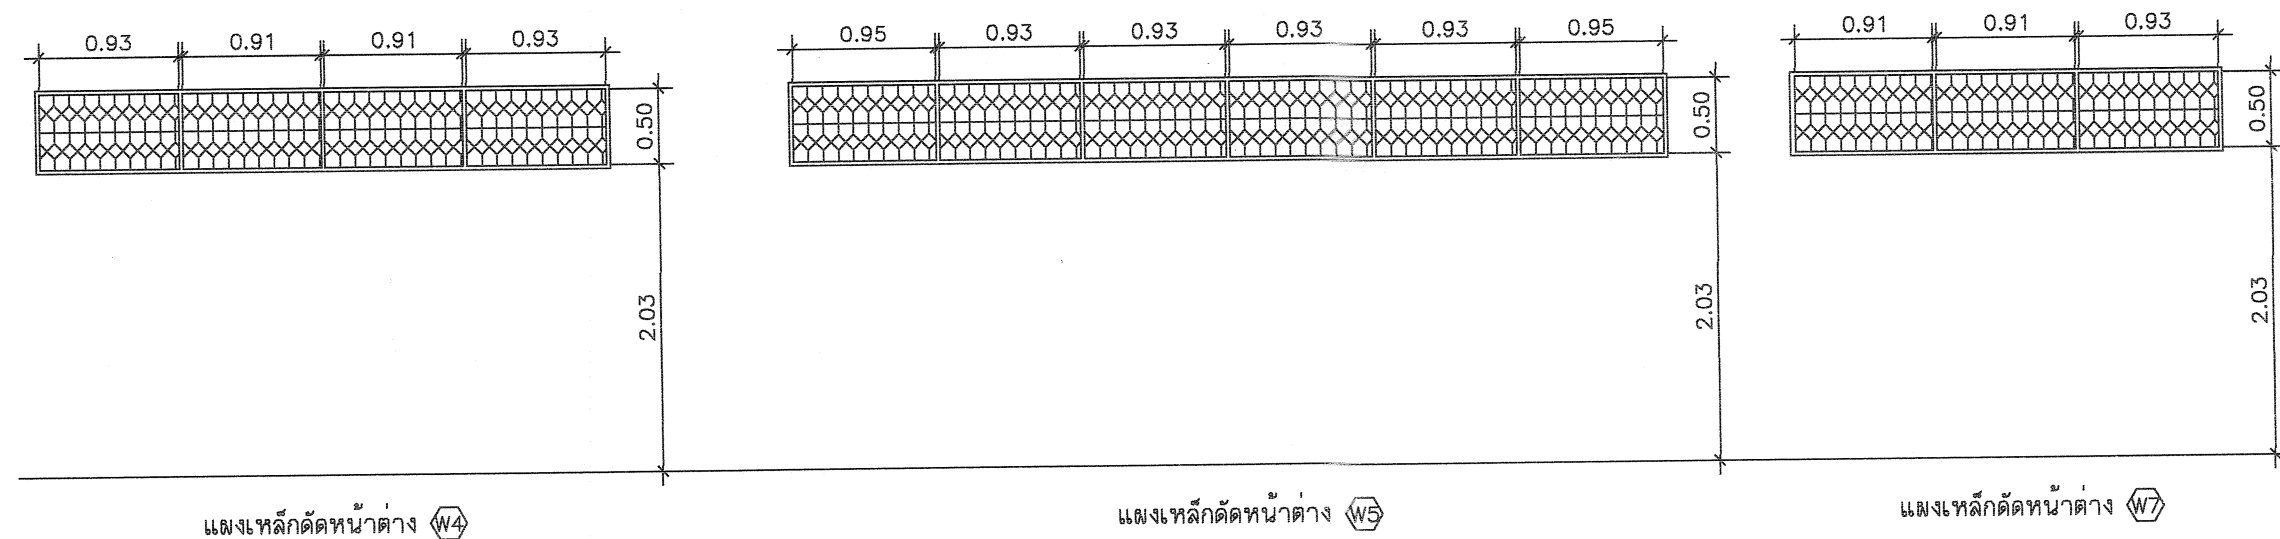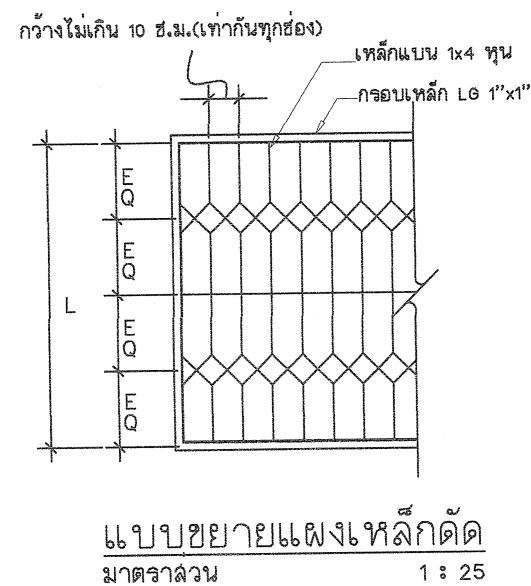

หมายเหตุ

- แผงเหล็กคัตให้ทำสีกันสนิม RUST OLUM แล้วทาสีด้วยสีน้ำมัน ไม่น้อยกว่า 2 ครั้ง จนเรียบร้อย ด้วยสีเทา
- เหล็กแบนที่ใช้ทำเหล็กคัต อนุโลมให้ใช้เหล็กที่มีขนาดไม่ต่ำกว่า 1x3.5 หุน ได้ในกรณีที่เหล็กขนาด 1x4 หุน ไม่มีจำหน่ายในท้องตลาด
- แผงเหล็กคัตติดตั้งเฉพาะกับหน้าต่างอลูมิเนียมชั้นล่าง โดยรอบอาคาร ล้วนชั้นที่ 2 ไม่ต้องทำการติดตั้งแผงเหล็กคัต
- การติดตั้งแผงเหล็กคัตให้ยึดกับคาน, เสา, เอ็น ค.ล.ล. โดยติดตั้งภายในอาคาร



กรมที่ดิน

กองพัสดุ

ฝ่ายแบบแผนและควบคุมการก่อสร้าง

PROJECT NAME

ชื่อโครงการ

สำนักงานที่ดิน

ขนาด 1,293 ตารางเมตร

สถานที่

OWNER

เจ้าของ

กรมที่ดิน

เขียนแบบ

นักวิชาชีพ

สัญญา

สัญญา

กรมที่ดิน

กองพัสดุ

คำขออนุญาตและควบคุมการก่อสร้าง

PROJECT NAME

ชื่อโครงการ

สำนักงานที่ดิน

ขนาด 1,293 ตารางเมตร

สถานที่

OWNER

เจ้าของ

กรมที่ดิน

เขียนแบบ

ณัฐพรพงษ์ สิงห์พุด

ผู้เขียน

ออกแบบ

เมธี วิริยะ

วิศวกร

เมธี วิริยะ

ตรวจ

ณัฐพรพงษ์ สิงห์พุด

หัวหน้าฝ่าย

เมธี วิริยะ

ผู้อำนวยการกองพัสดุ

ชาติ ชื่นอุไทย

เห็นชอบ

สมคิด ศรี

อนุมัติ

ศิริพงษ์ หานตระกูล

ผู้อนุมัติ

REVISION: 7 กันยายน 2558

NO.	DESCRIPTION	DATE



Project No. 13-58

Drawing No. S-01


DRAWING TITLE

ผังฐานราก

Scale. 1:100

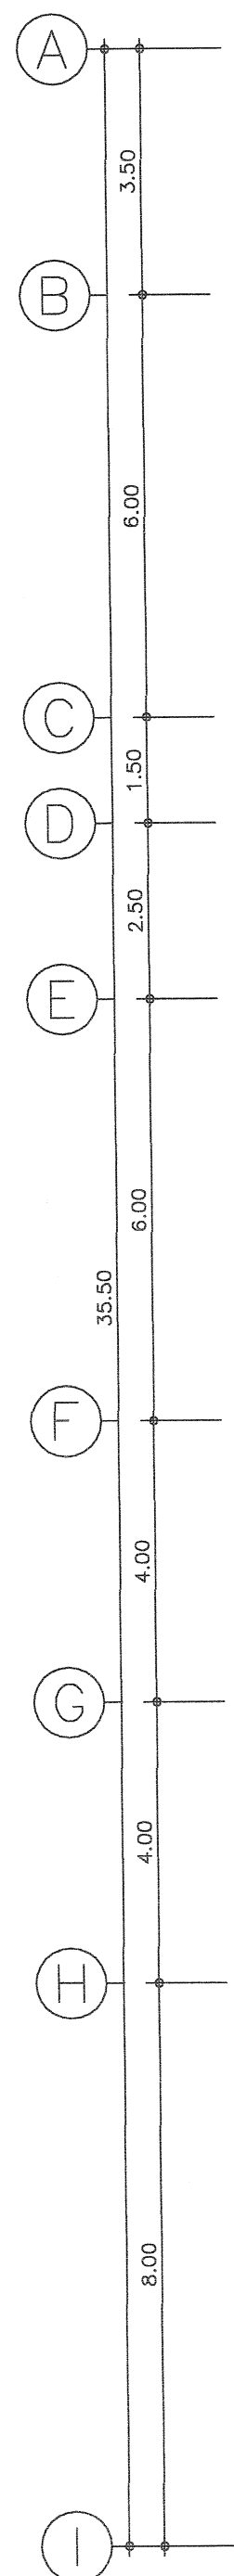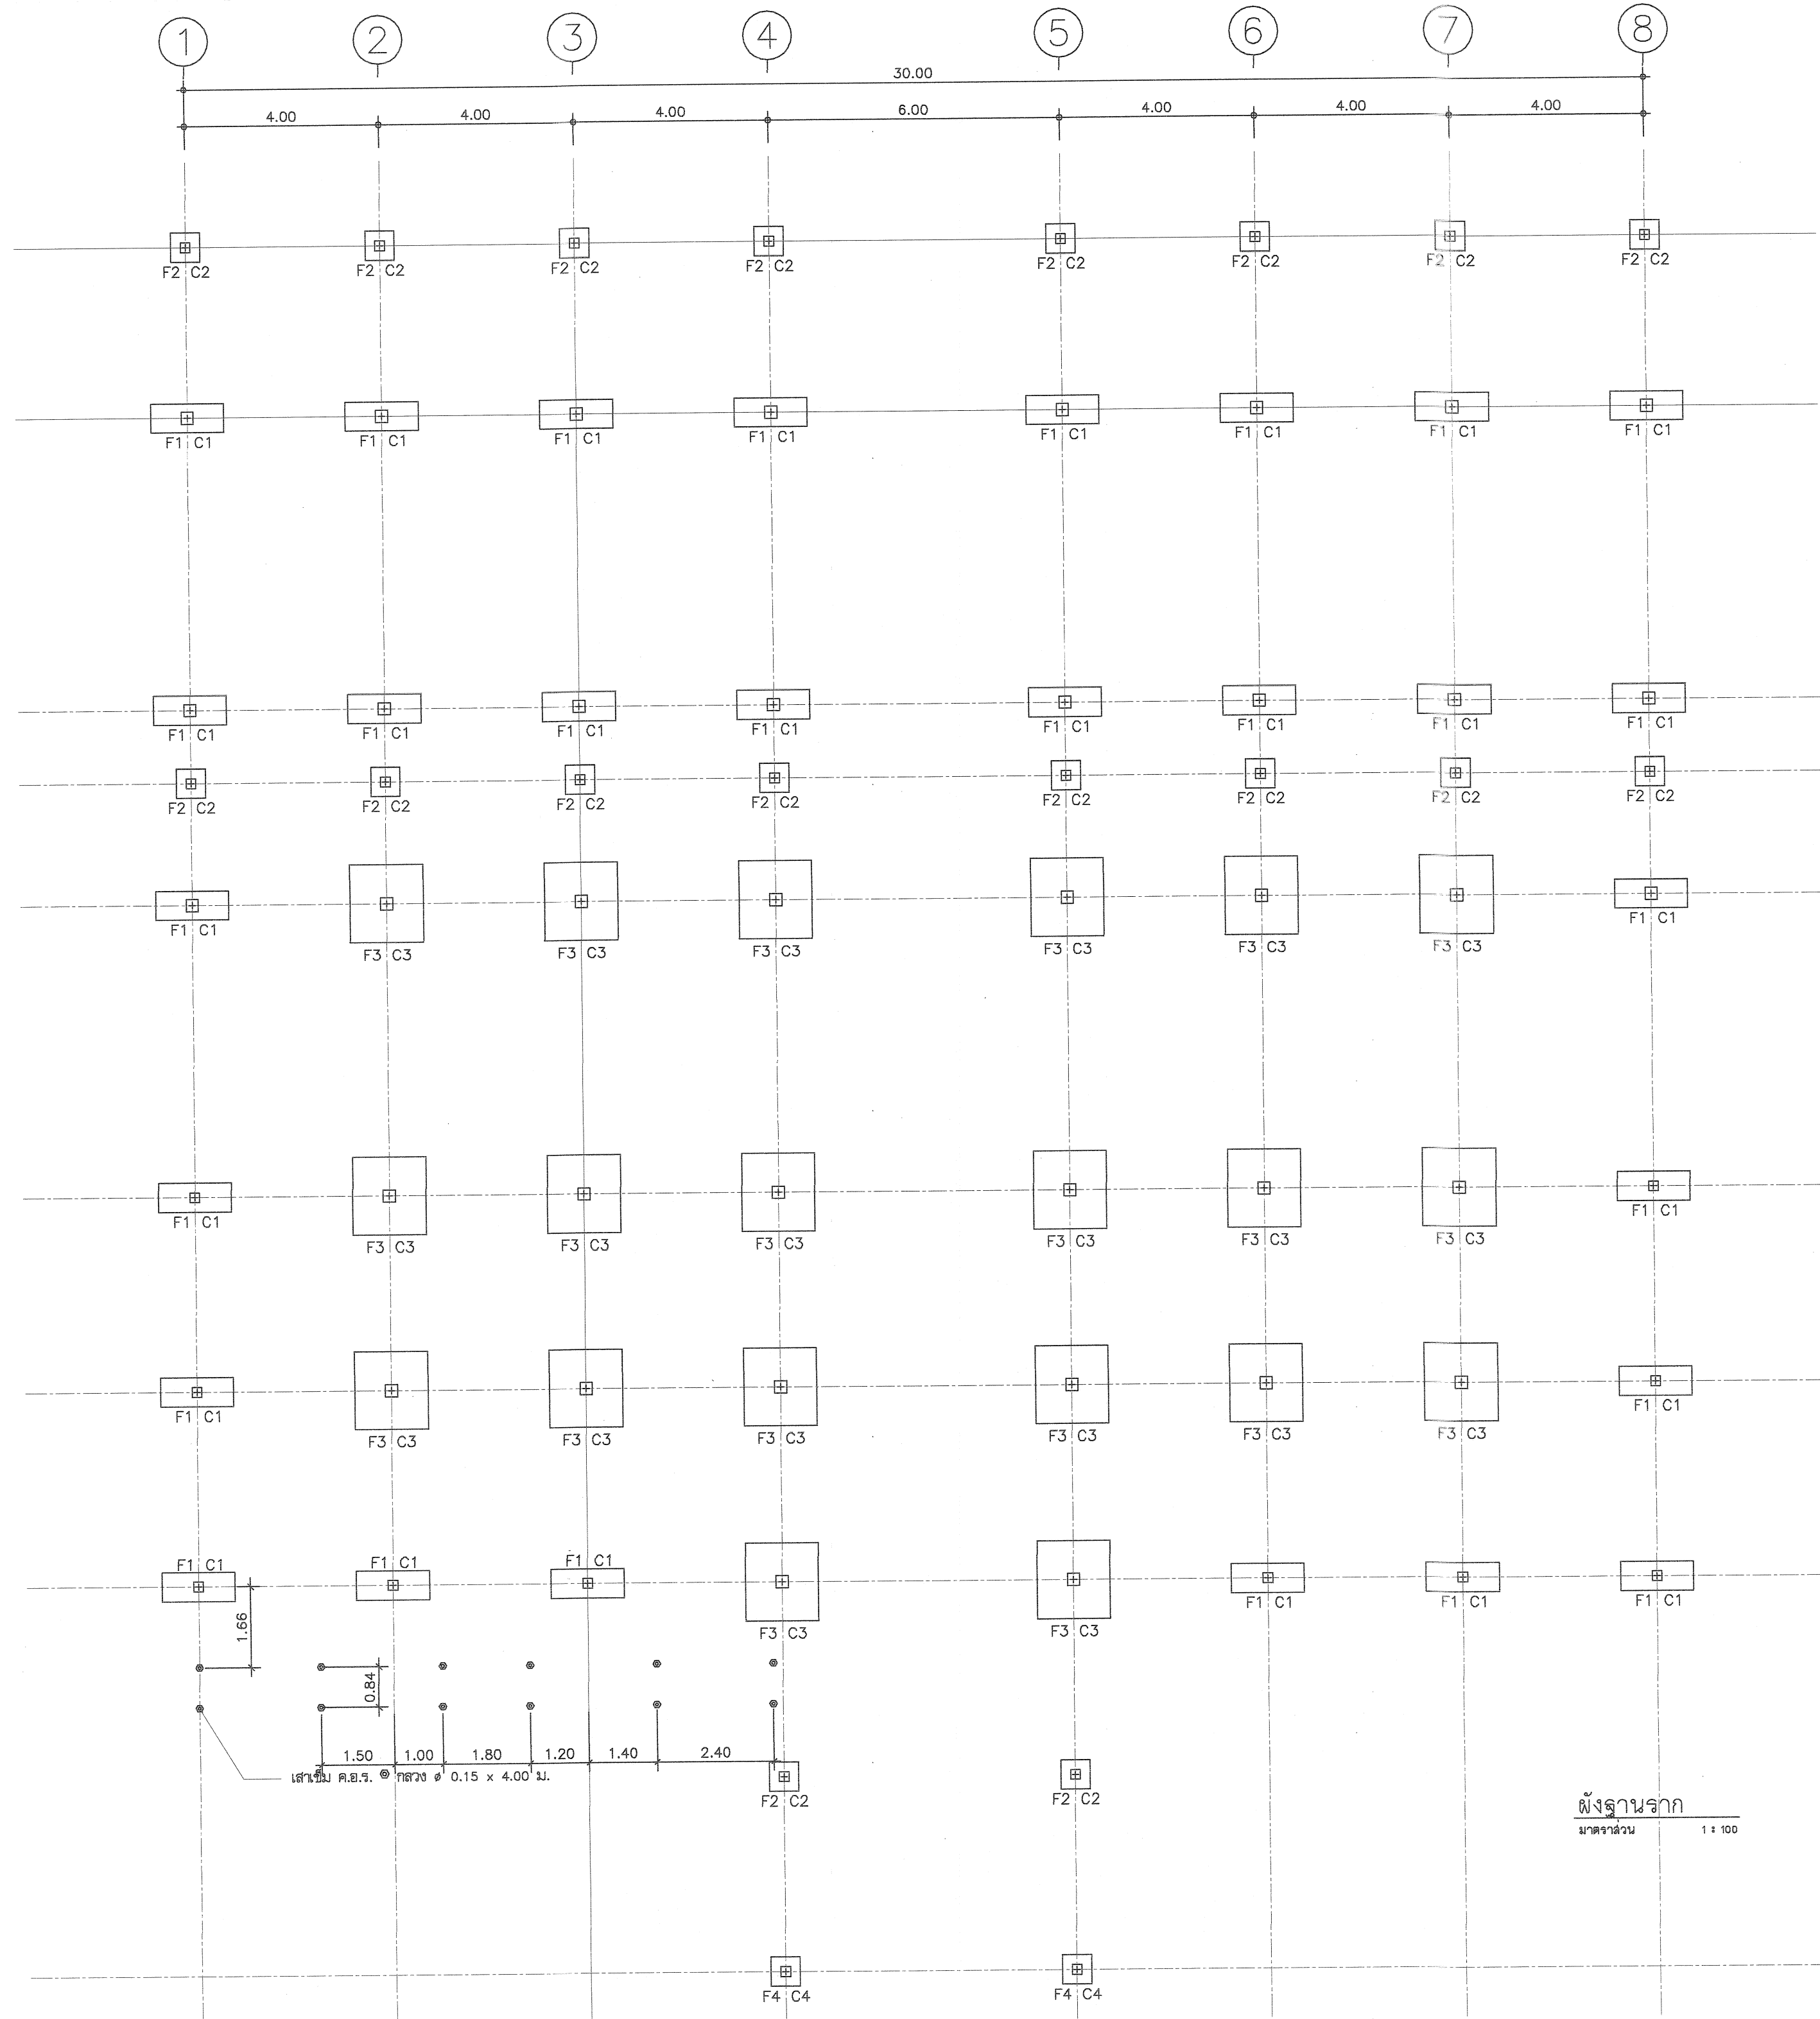

ผังฐานราก
มาตราส่วน 1 : 100

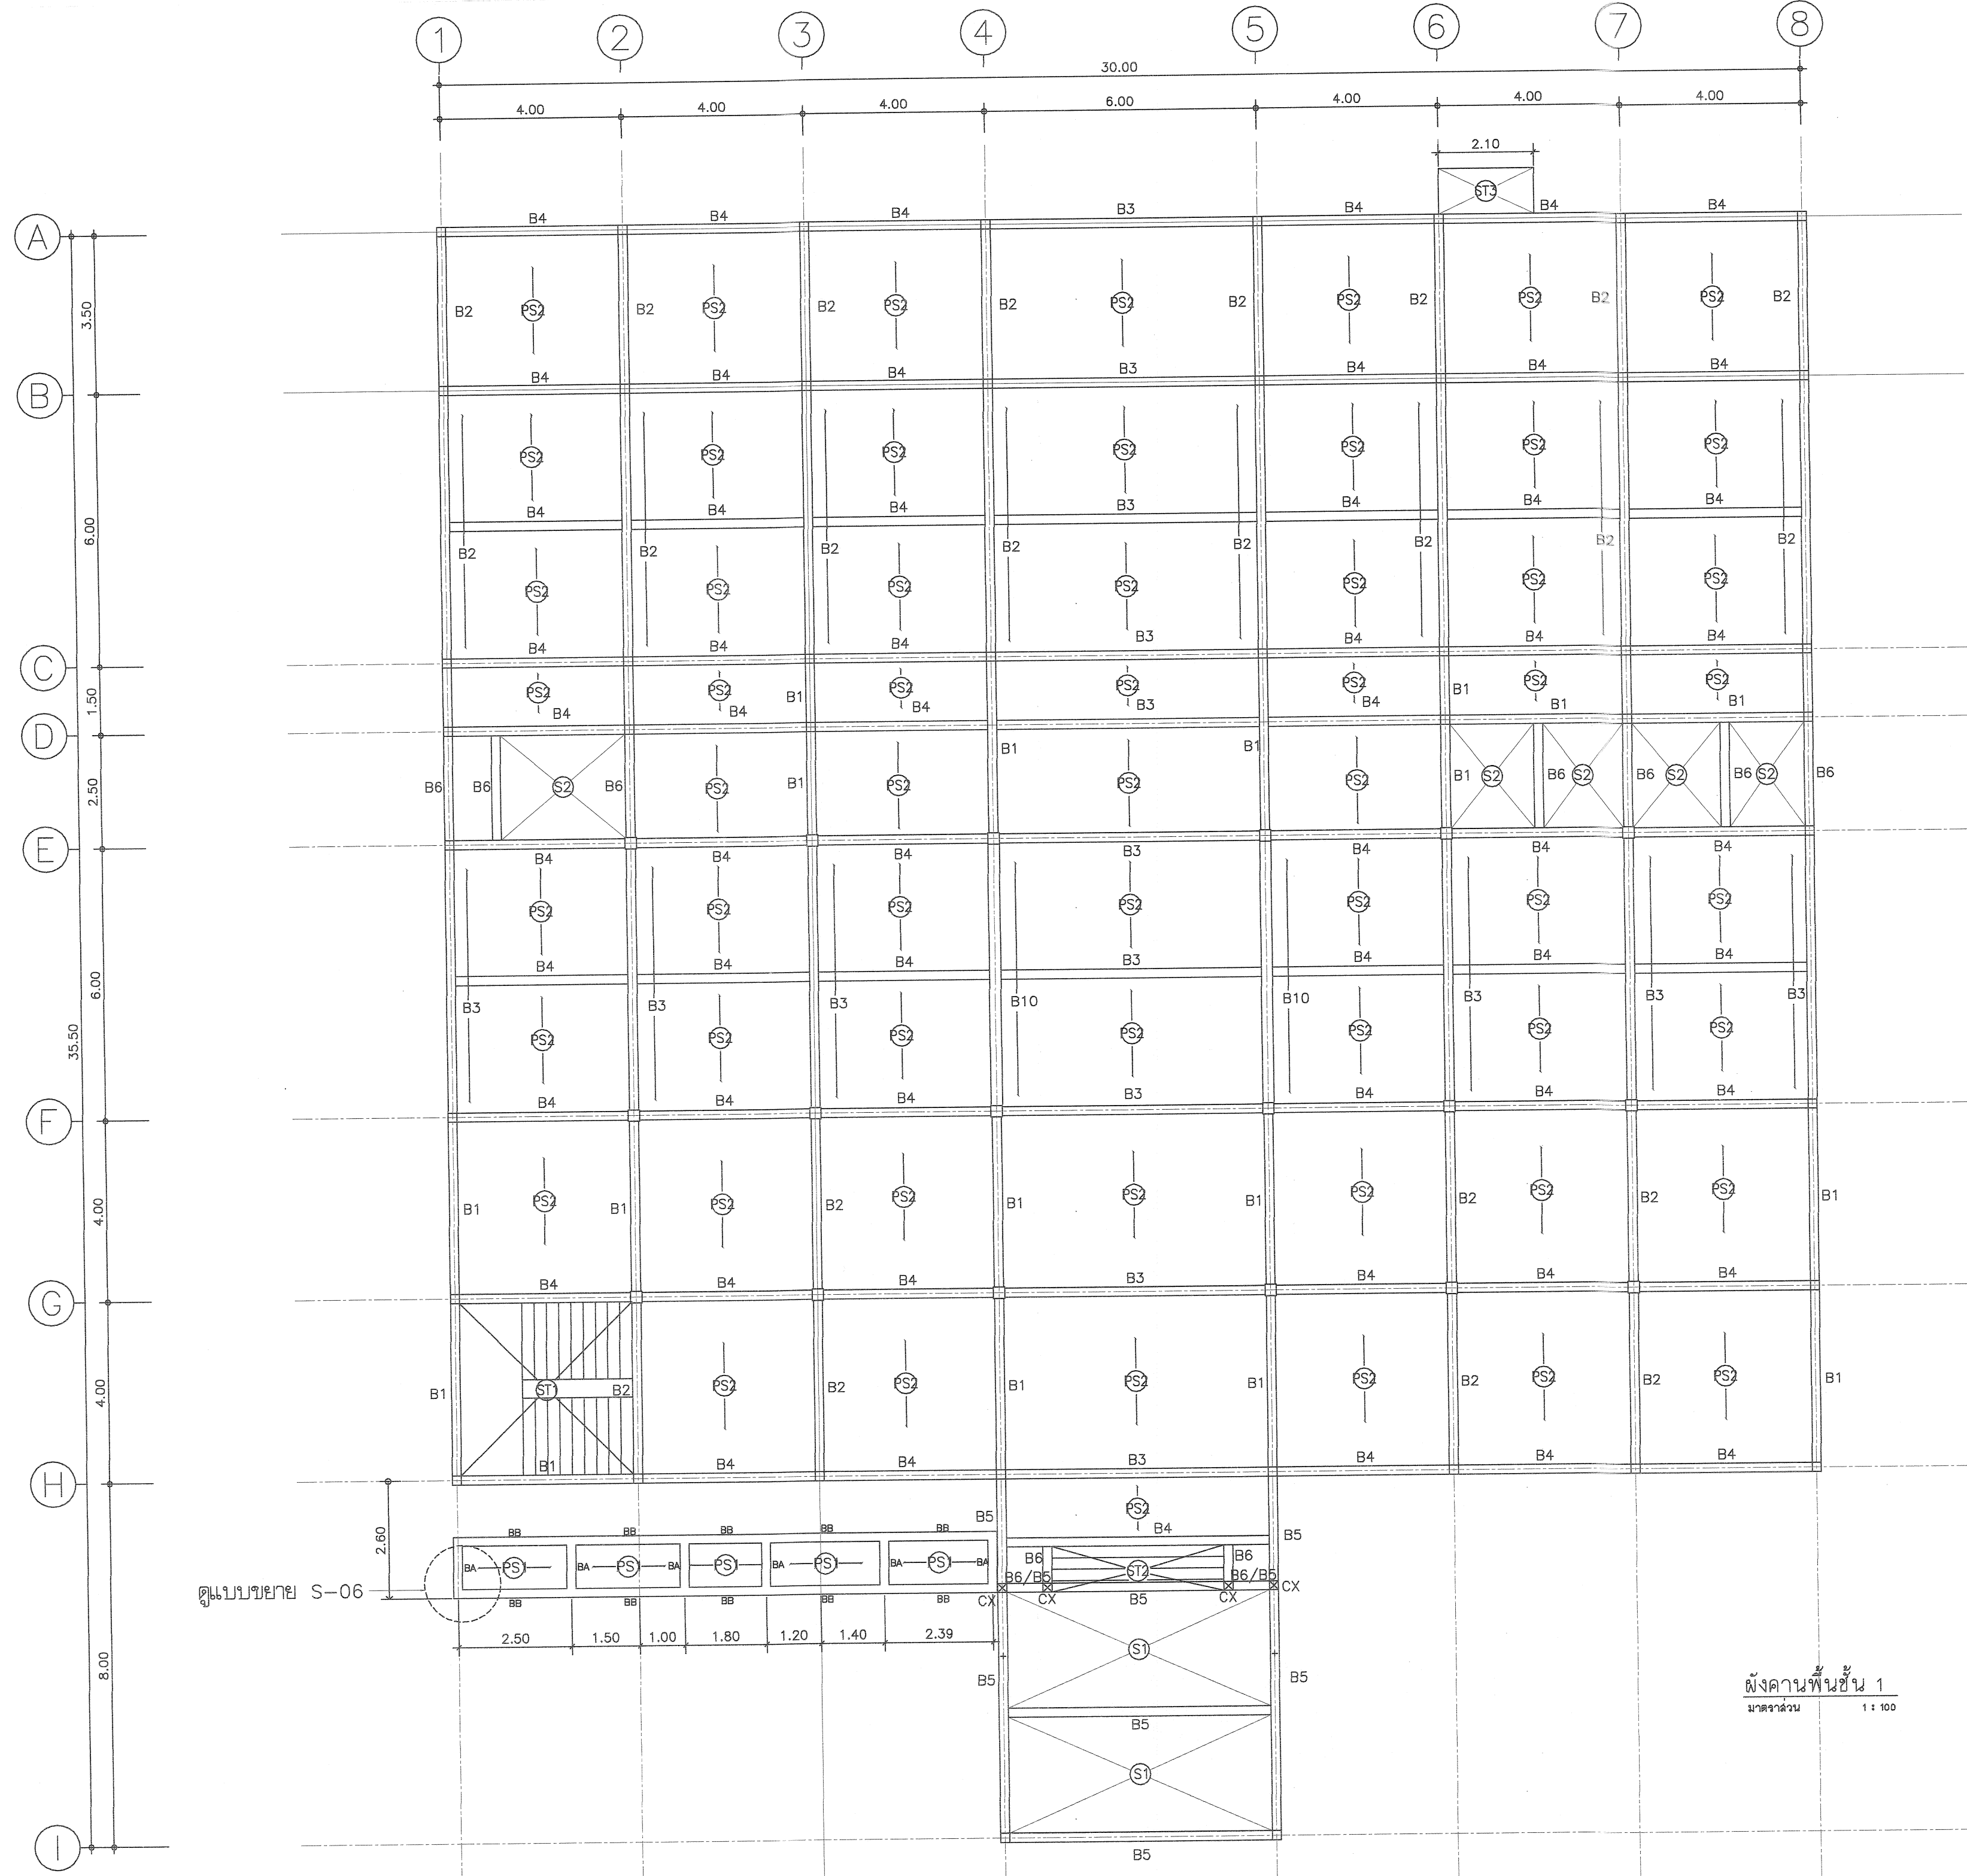

ผังคานพื้นชั้น 1
มาตราส่วน 1:100



กรมที่ดิน

กองพัสดุ
ฝ่ายแบบแผนและควบคุมการก่อสร้าง

PROJECT NAME
ชื่อโครงการ

สำนักงานที่ดิน
ขนาด 1,293 ตารางเมตร

สถานที่

OWNER
เจ้าของที่ดิน

เขียนแบบ
สถาปนิก/วิศวกร

ผู้เขียนแบบ

ออกแบบ
เมธี วิริยา

วิศวกร
เมธี วิริยา

ตรวจ
หน้าดิน

หัวหน้าฝ่าย
เมธี วิริยา

ผู้อำนวยการกองพัสดุ
ชาติ สันติสุข

เห็นชอบ
สมคิด ศรี

อนุมัติ
ศิริพงษ์ ทานตะวัน

REVISION: 7 กันยายน 2558

NO.	DESCRIPTION	DATE


Project No. 13-58

Drawing No. S-02

DRAWING TITLE

ผังคานพื้นชั้น 1

Scale. 1:100

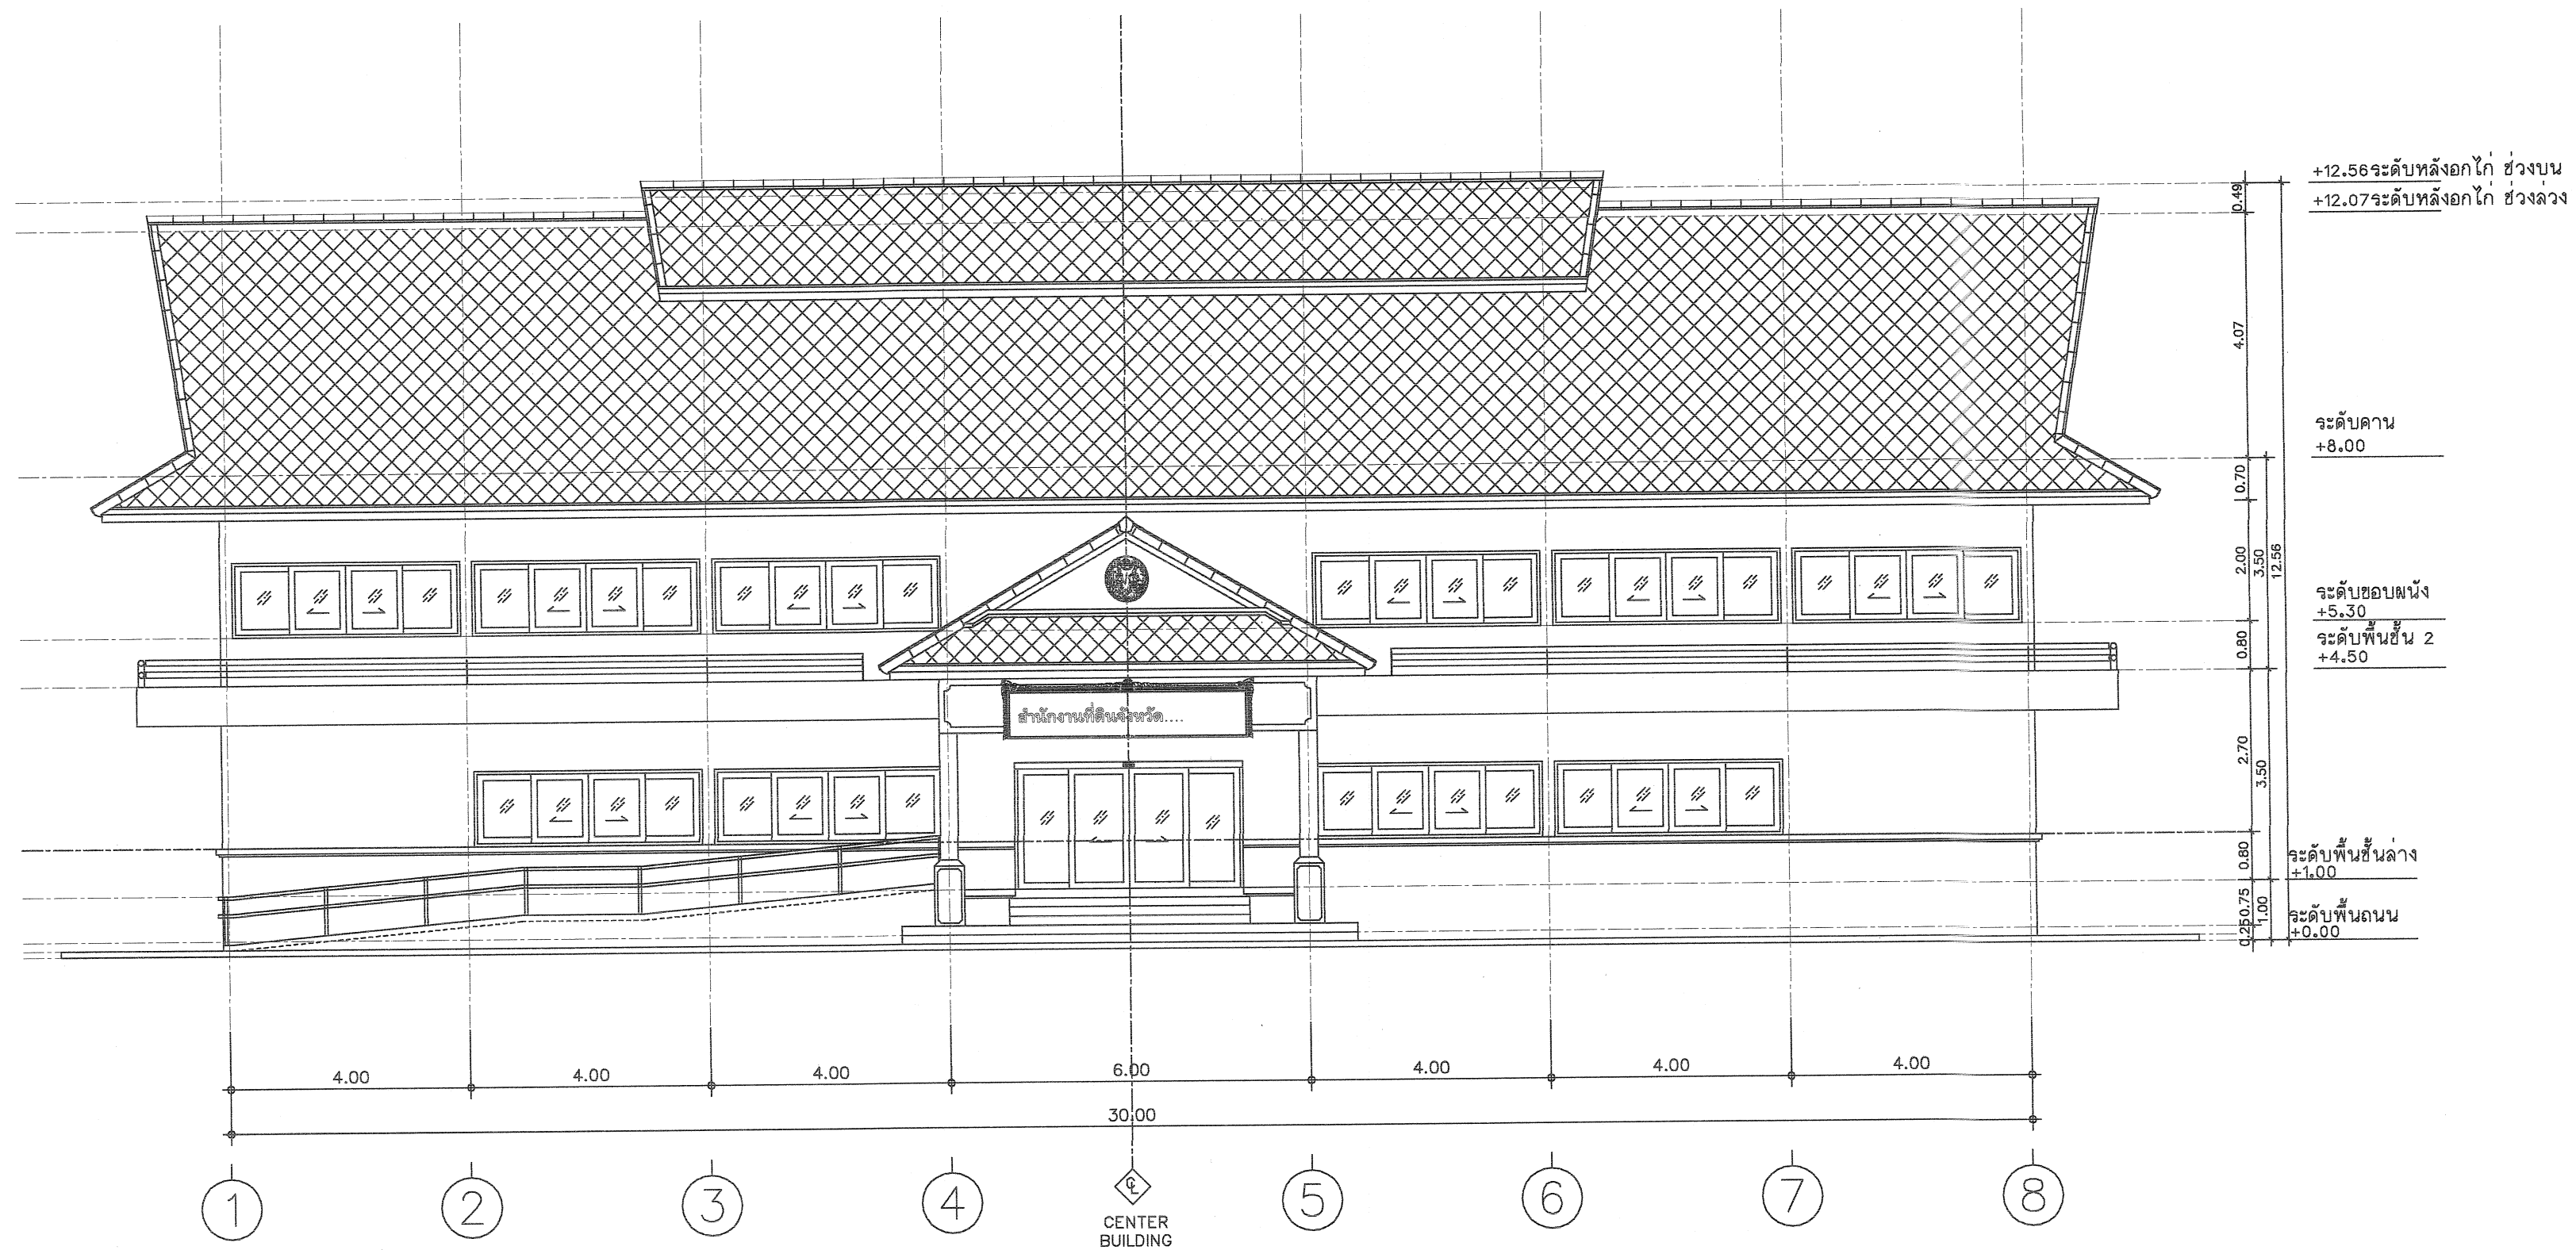

รูปด้าน 1
มาตราส่วน 1 : 100



กรมที่ดิน

กองพัสดุ

ฝ่ายแบบแผนและควบคุมการก่อสร้าง

PROJECT NAME

ชื่อโครงการ

สำนักงานที่ดิน

ขนาด 1,293 ตารางเมตร

สถานที่

OWNER

เจ้าของที่ดิน กรมที่ดิน

เขียนแบบ

อภิญญา สิงห์บุญ

อภิญญา

ออกแบบ

เมธี วิริยา

เมธี

วิศวกร

เมธี วิริยา

เมธี

ตรวจ

นิวัฒน์ ช่างวนสุข

นิวัฒน์

หัวหน้าฝ่าย

เมธี วิริยา

เมธี

ผู้อำนวยการกองพัสดุ

ชาลี สันติไทย

ชาลี

เพนซ์

สมคิด ศรี

สมคิด

อนุมัติ

ศิริพงษ์ ทานตระกูล

ศิริพงษ์

REVISION: 7 กันยายน 2558

NO.	DESCRIPTION	DATE


Project No. 13-58

Drawing No. A2-01

DRAWING TITLE

รูปด้าน 1

Scale. 1:100

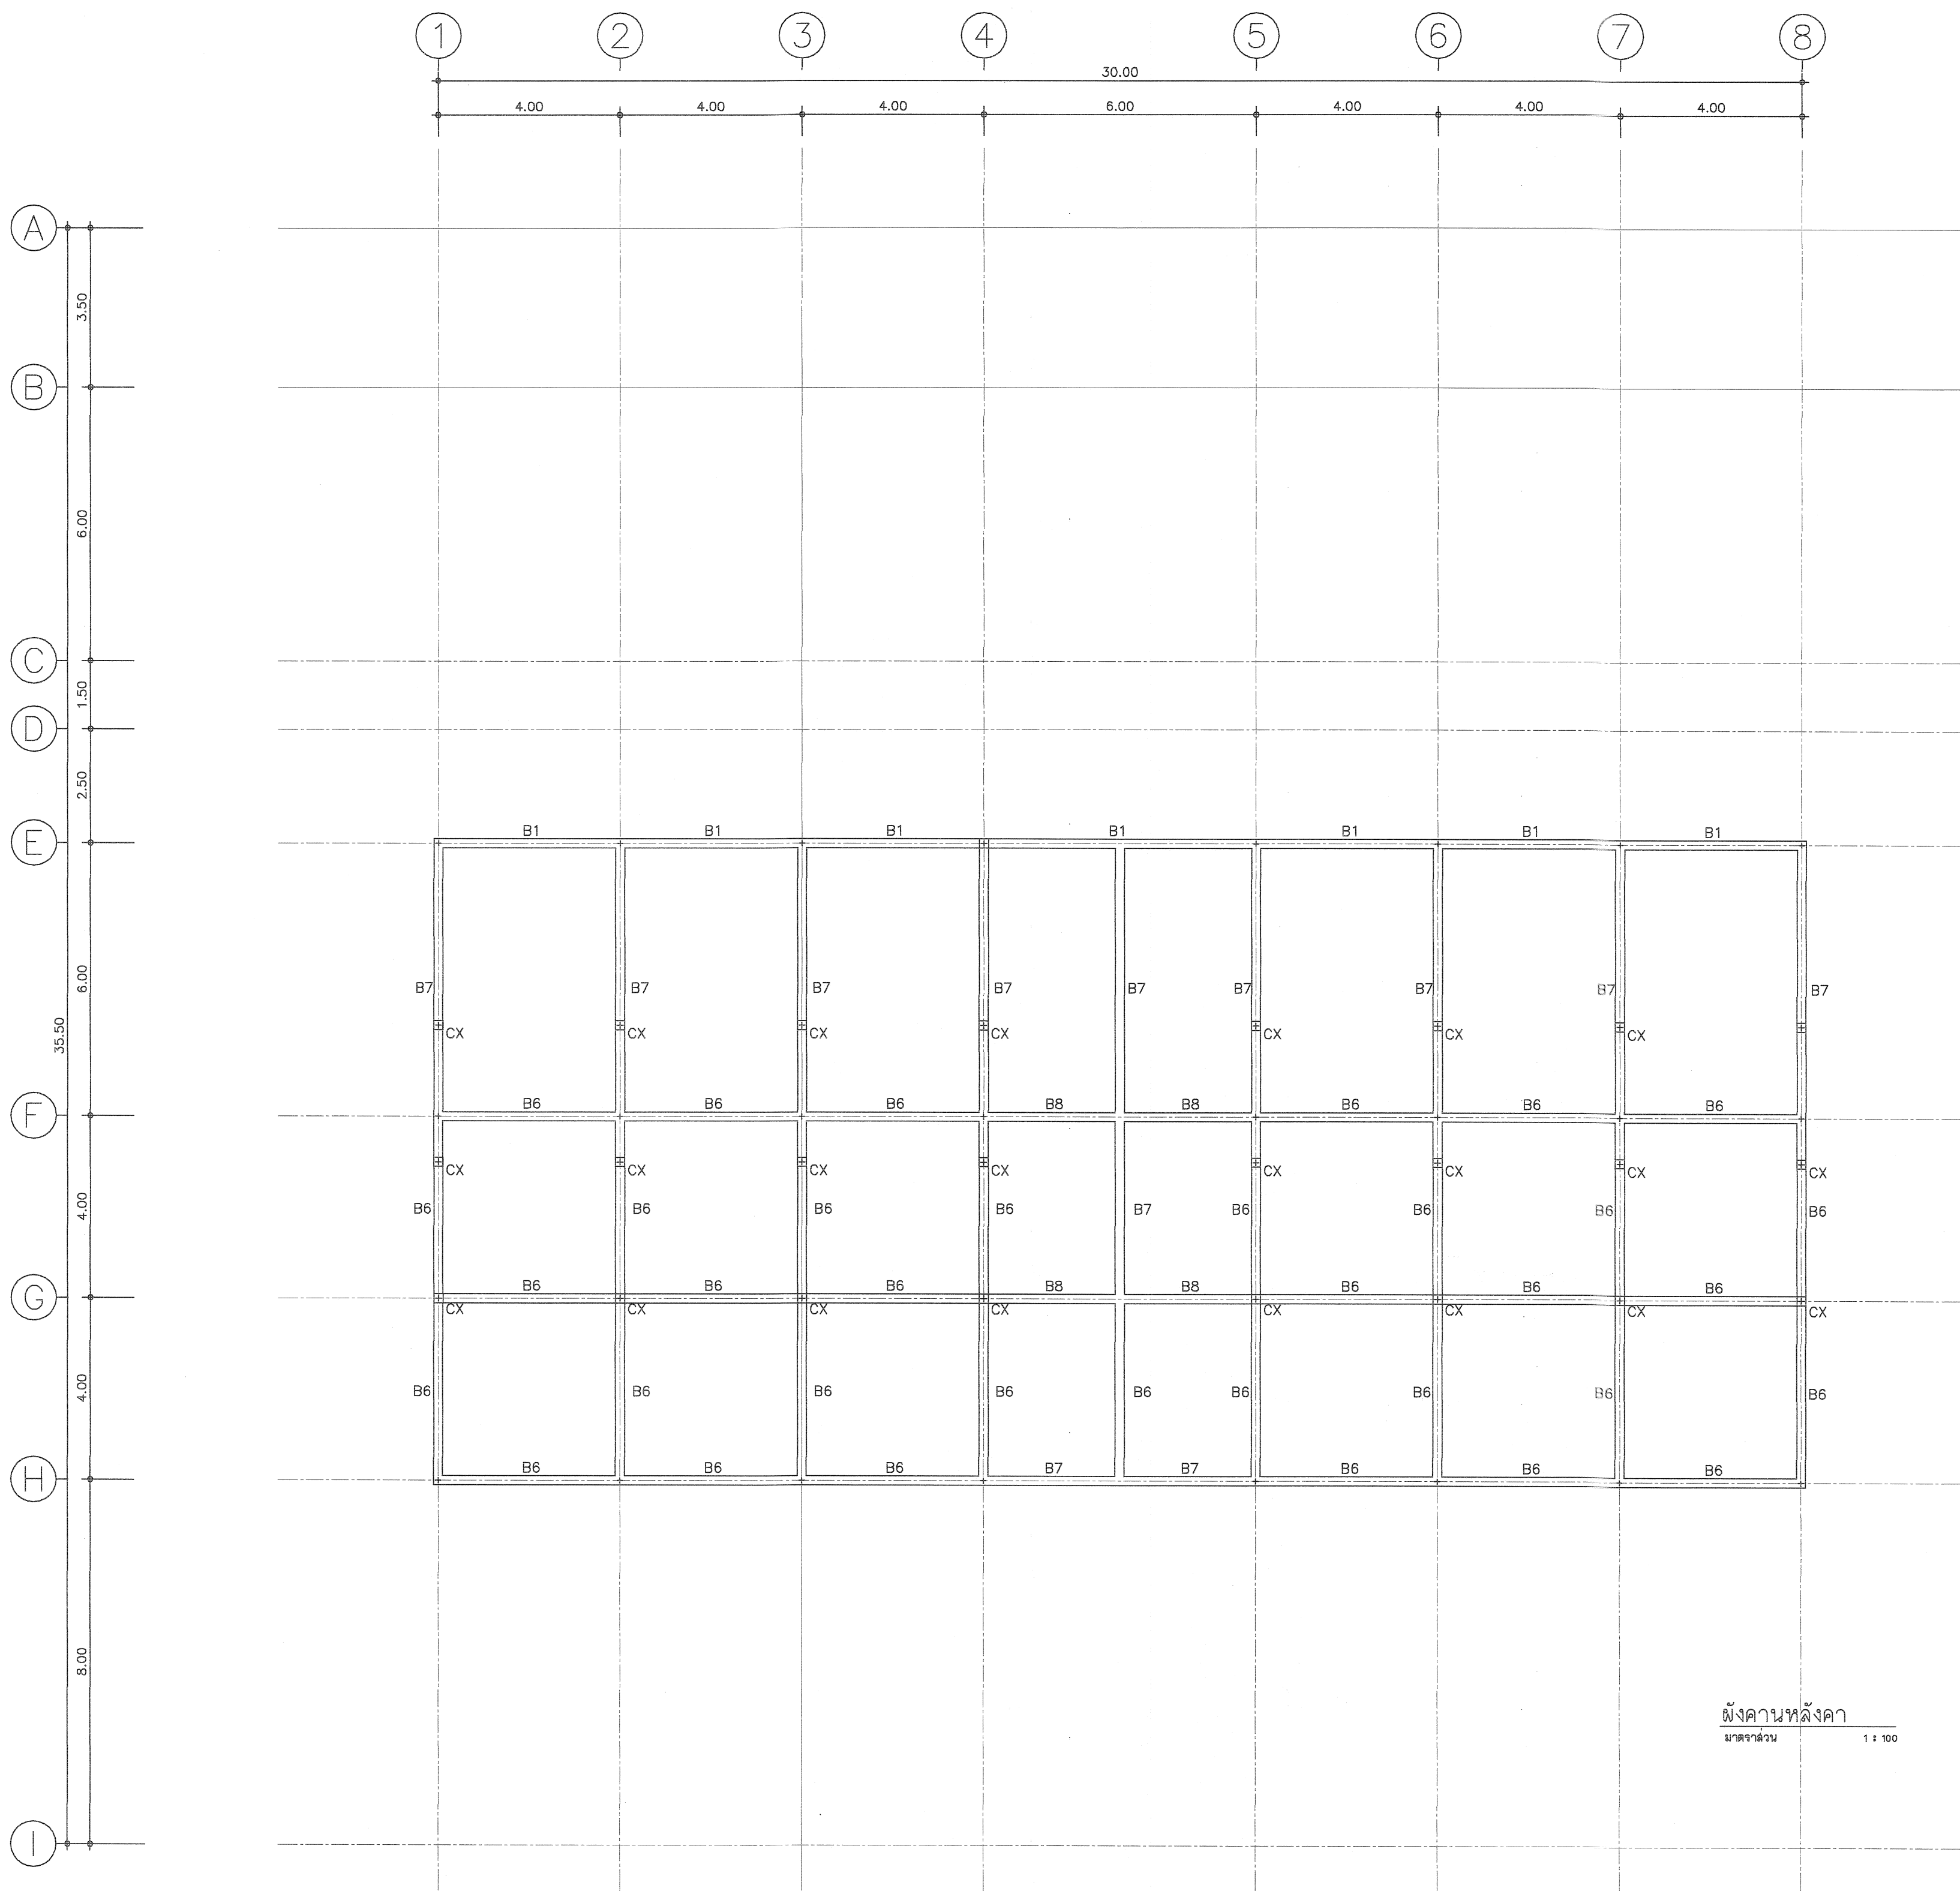

ผังคานหลังคา
มาตรฐาน
1 : 100



กรมที่ดิน

กองที่ดิน

ฝ่ายแบบแผนและควบคุมการก่อสร้าง

PROJECT NAME

ชื่อโครงการ

สำนักงานที่ดิน

ขนาด 1,293 ตารางเมตร

สถานที่

OWNER

เจ้าของที่ดิน กรมที่ดิน

เขียนแบบ

ณัฏฐพงษ์ สิงห์บุญ

ผู้ควบคุม

ออกแบบ

เมธี วิริยา

วิศวกร

เมธี วิริยา

ตรวจ

นิวัฒน์ ชวนชื่น

หัวหน้าฝ่าย

เมธี วิริยา

ผู้อำนวยการกองที่ดิน

ชาติ อินทุไทย

25.5.5

เห็นชอบ

สมคิด ศรี

อนุมัติ

ศิริพงษ์ ทานตระกูล

REVISION : 7 กันยายน 2558

NO.	DESCRIPTION	DATE


Project No. 13-58

Drawing No. S-04

DRAWING TITLE

ผังคานหลังคา

Scale. 1:100

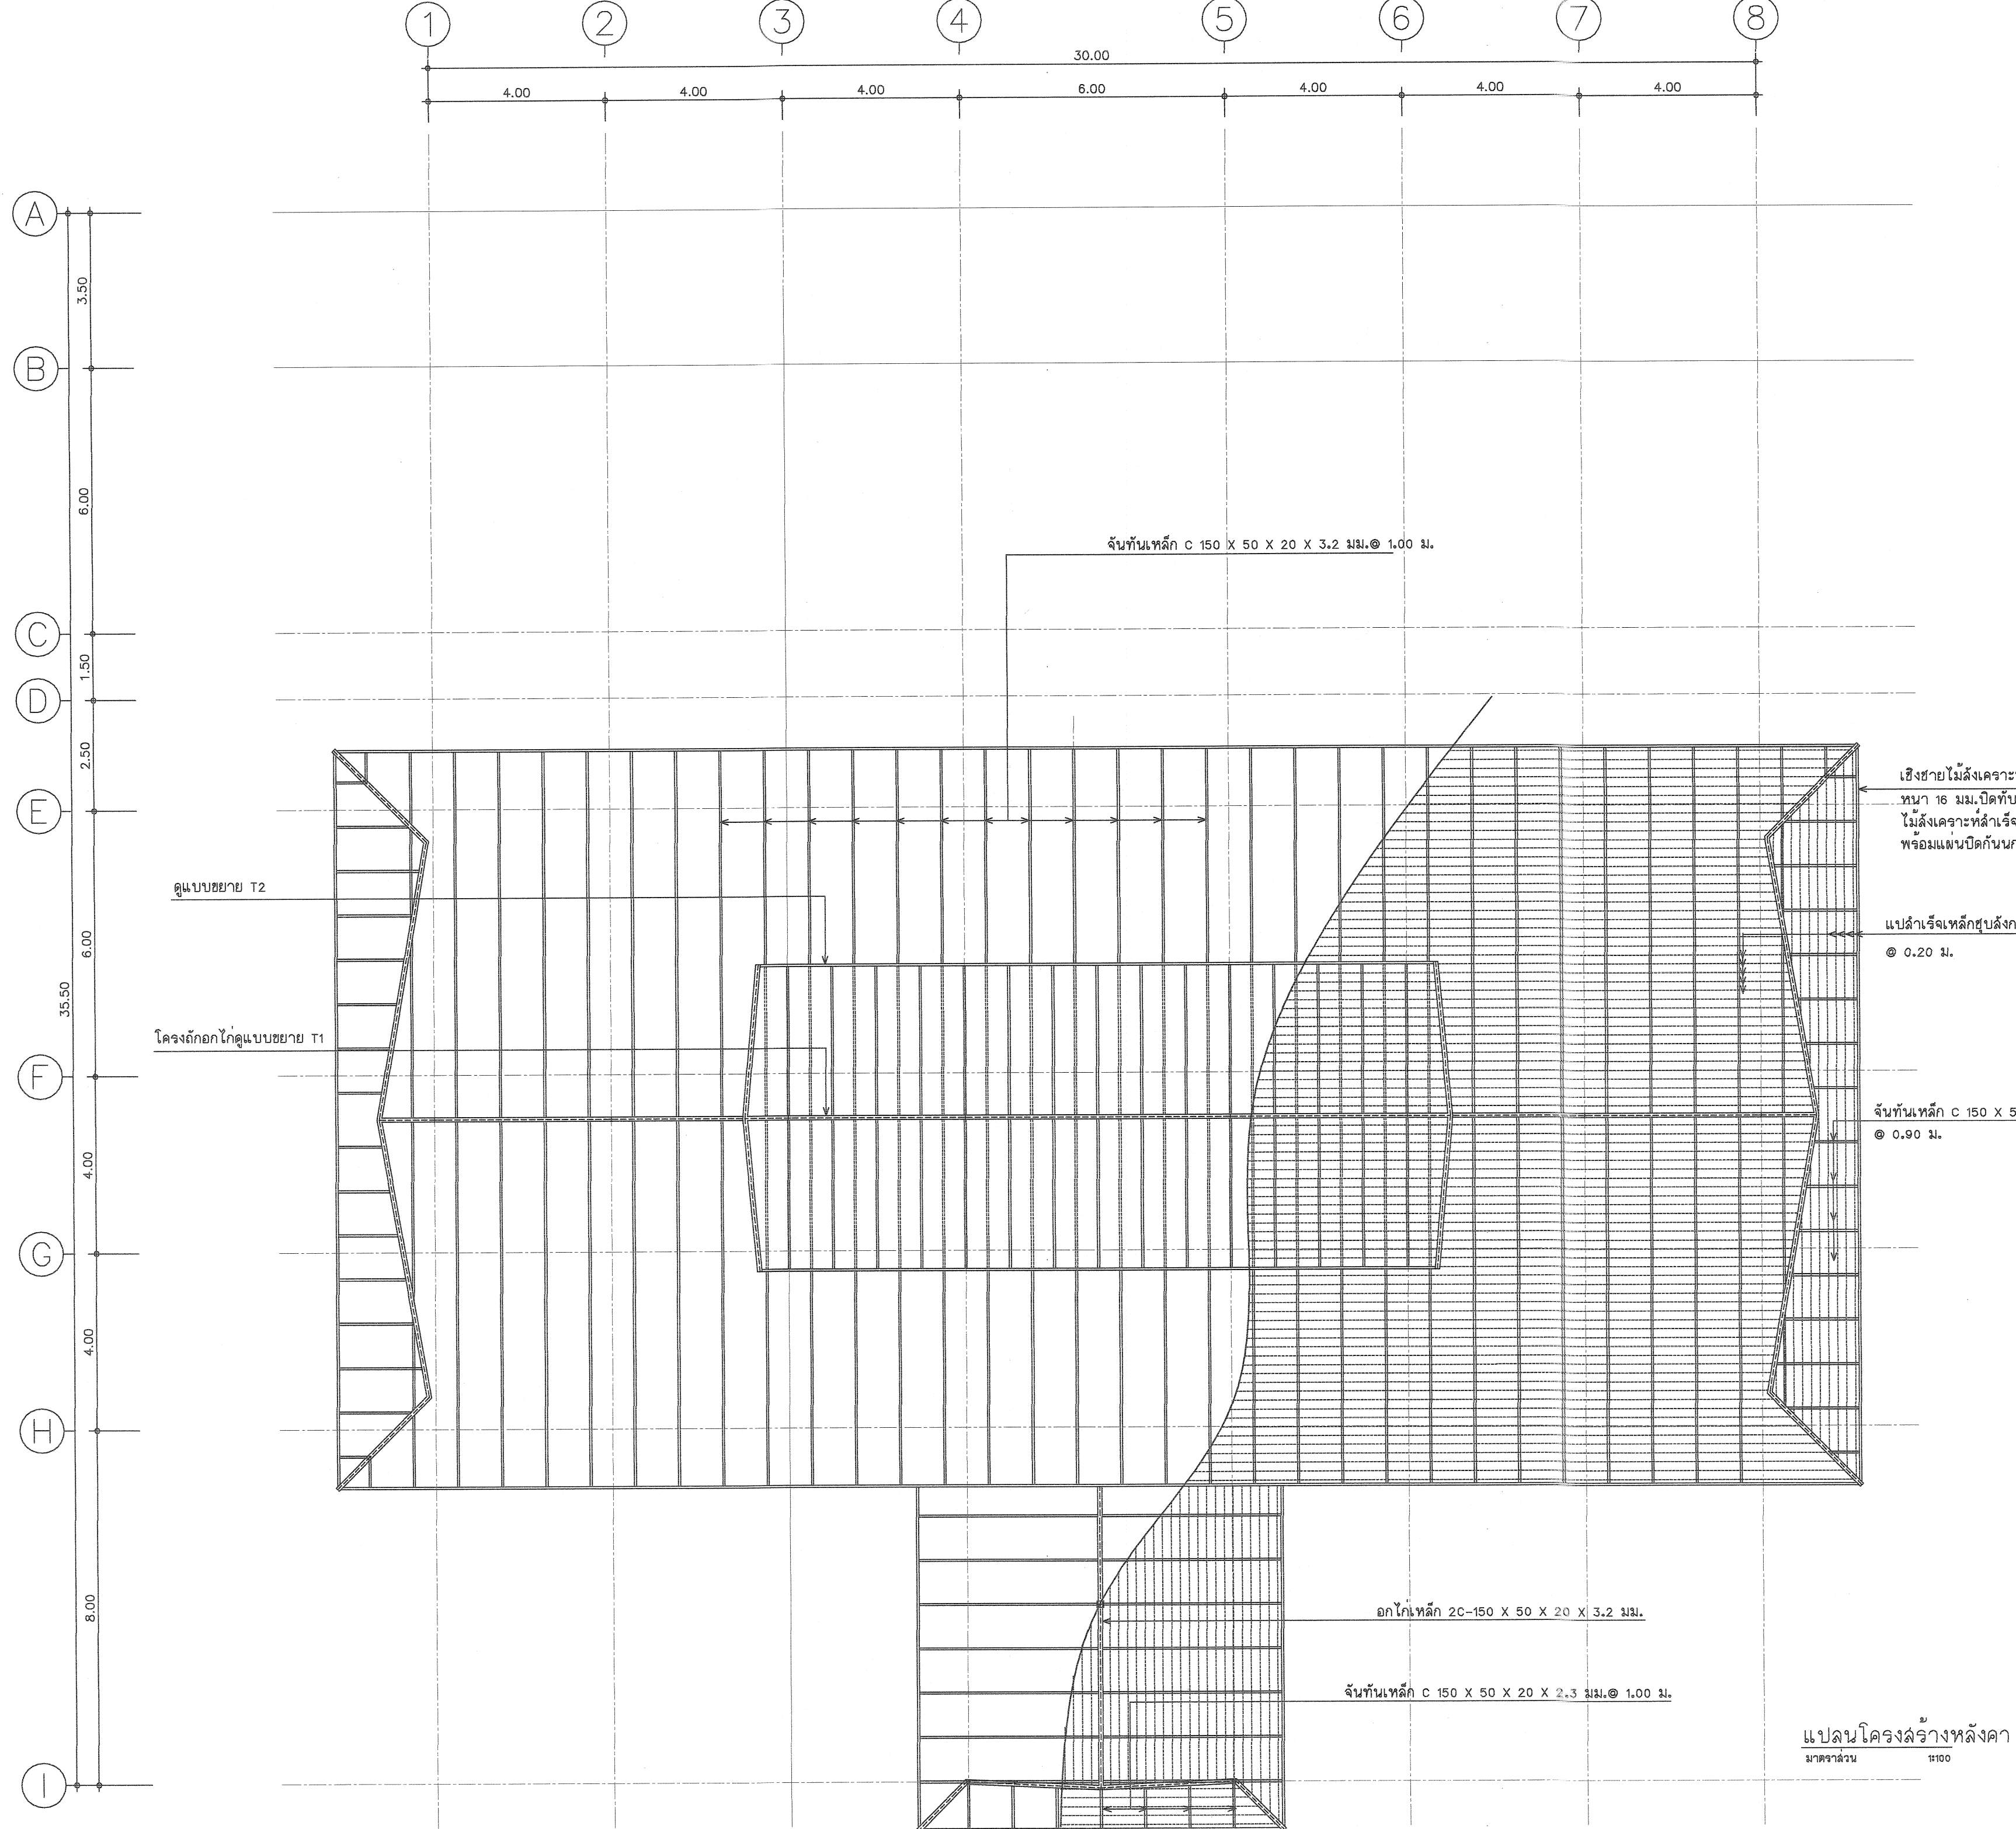



กรมที่ดิน

กองพัสดุ
ฝ่ายแบบแผนและควบคุมการก่อสร้าง

PROJECT NAME
ชื่อโครงการ

สำนักงานที่ดิน
ขนาด 1,293 ตารางเมตร

สถานที่
OWNER
เจ้าของที่ดิน

เขียนแบบ
สถาปนิก วิชาชีพ

ผู้พิมพ์

ออกแบบ
เมธี วิชา

วิศวกร
เมธี วิชา

ตรวจสอบ
ผู้ควบคุม วิชา

หัวหน้าฝ่าย
เมธี วิชา

ผู้อำนวยการกองพัสดุ
ชาติ ชื่นอุไทย

25.55

เพิ่มสถาป
สมคิด ศรี

อนุมัติ
ศิริพงษ์ ห่านตระกูล

REVISION: 7 กันยายน 2558

NO.	DESCRIPTION	DATE

Project No. 13-58

Drawing No. S-05

DRAWING TITLE


แปลนโครงสร้าง
หลังคา

Scale. 1:100


แปลนโครงสร้างหลังคา
มาตราส่วน 1:100

(B1) (B1')	(B6)	(B8)
(B2)	(B7)	(B9)
(B2')	(B8)	(B10)
(B3)	(B9)	
(B4)	(B10)	
(B4')		
(B5)		

 
แบบขยายเสา (C1)



เสาจากชั้น 2-หลังคา

 


เสาจากชั้นล่าง-ชั้น 2

 


เสาดอมือ (จากฐานราก-ชั้นล่าง)

 
แบบขยายเสา (C2)



เสาจากชั้น 2-หลังคา

 


เสาจากชั้นล่าง-ชั้น 2

 


เสาดอมือ (จากฐานราก-ชั้นล่าง)

 
แบบขยายเสา (C3)



เสาจากชั้น 2-หลังคา


 


เสาจากชั้นล่าง-ชั้น 2

 

เสาดอมือ (จากฐานราก-ชั้นล่าง)

 แบบขยายเสา (CX)

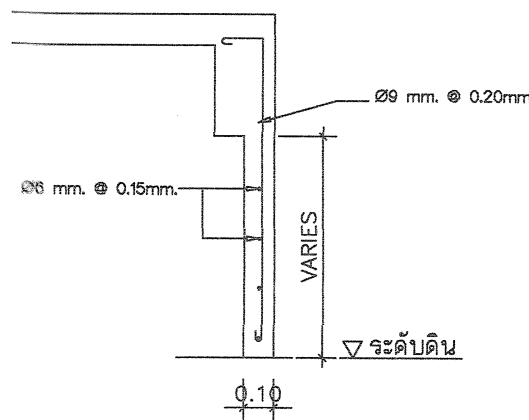

แบบขยายเสา คสล. โดยรอบอาคาร



กรมที่ดิน

กองทัต

ฝ่ายแบบแผนและควบคุมการก่อสร้าง

PROJECT NAME

ชื่อโครงการ

สำนักงานที่ดิน

ขนาด 1,293 ตารางเมตร

สถานที่

OWNER

เจ้าของที่ดิน กรมที่ดิน

เขียนแบบ

น.ส.ร.พงษ์ สิงหนุณ

ผู้ตรวจ

ออกแบบ

เมธี วิริยา

วิศวกร

เมธี วิริยา

ตรวจ

น.ส.ร.พงษ์ สิงหนุณ

หัวหน้าฝ่าย

เมธี วิริยา

ผู้อำนวยการกองทัต

ชาติ สิงหนุณ

เพิ่มผล

สมคิด ศรี

อนุมัติ

ศิริพงษ์ ท่านตระกูล

REVISION: 7 กันยายน 2558

NO. DESCRIPTION DATE

Project No.

13-58

Drawing No.




S-06

DRAWING TITLE

แบบขยายการเสริมเหล็กคาน

แบบขยายฐานราก, เสา

Scale. 1:25

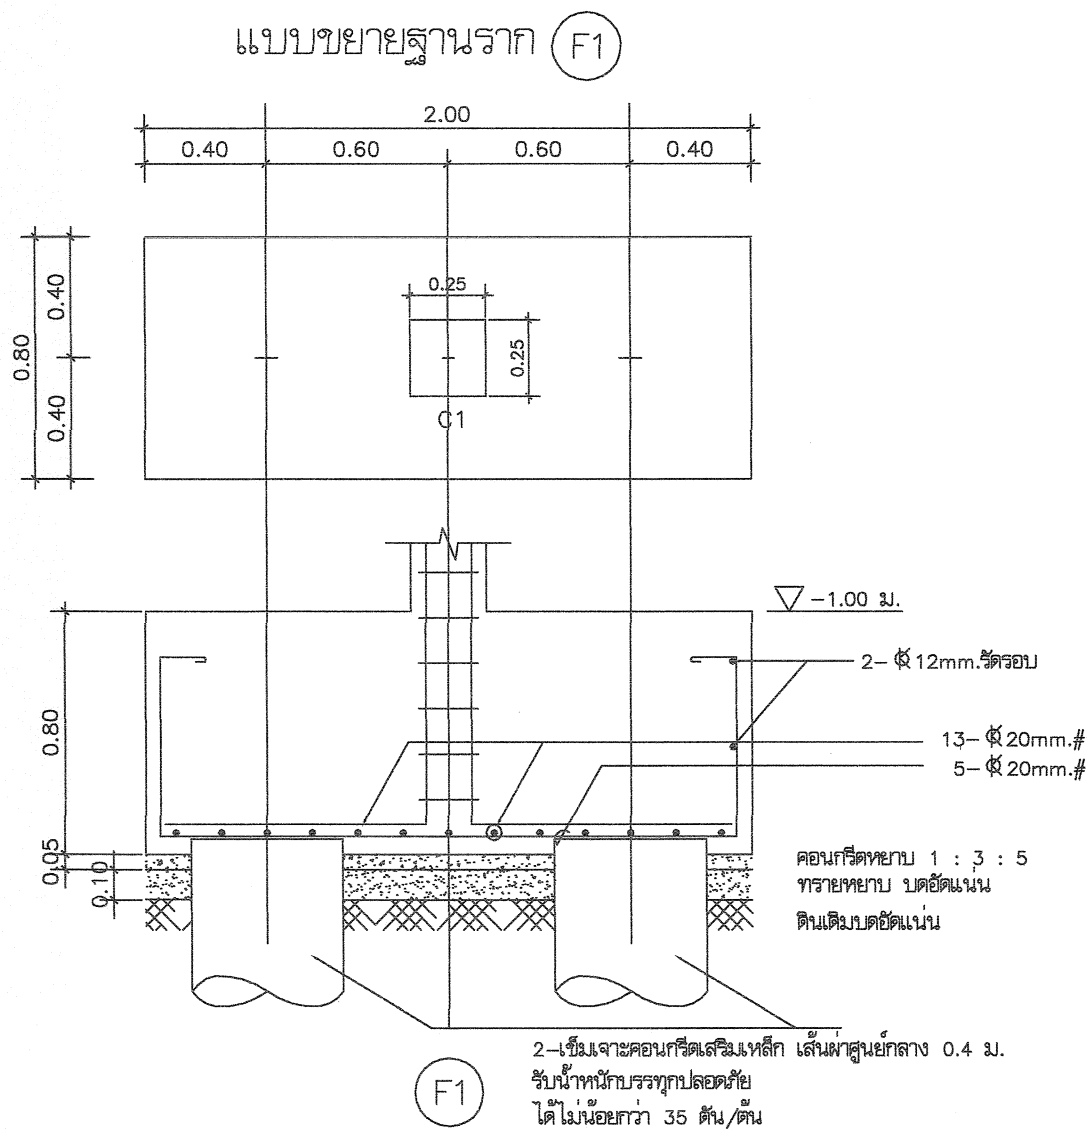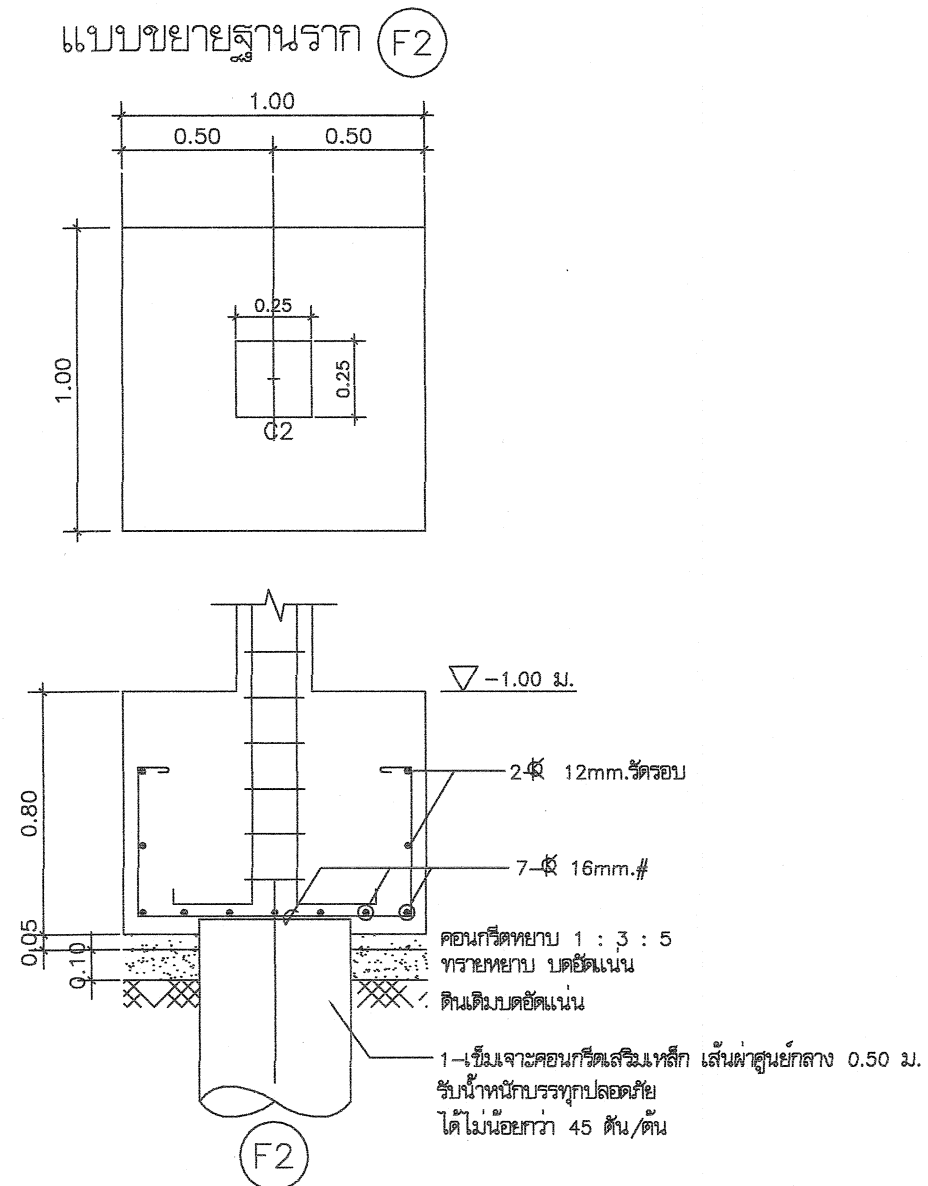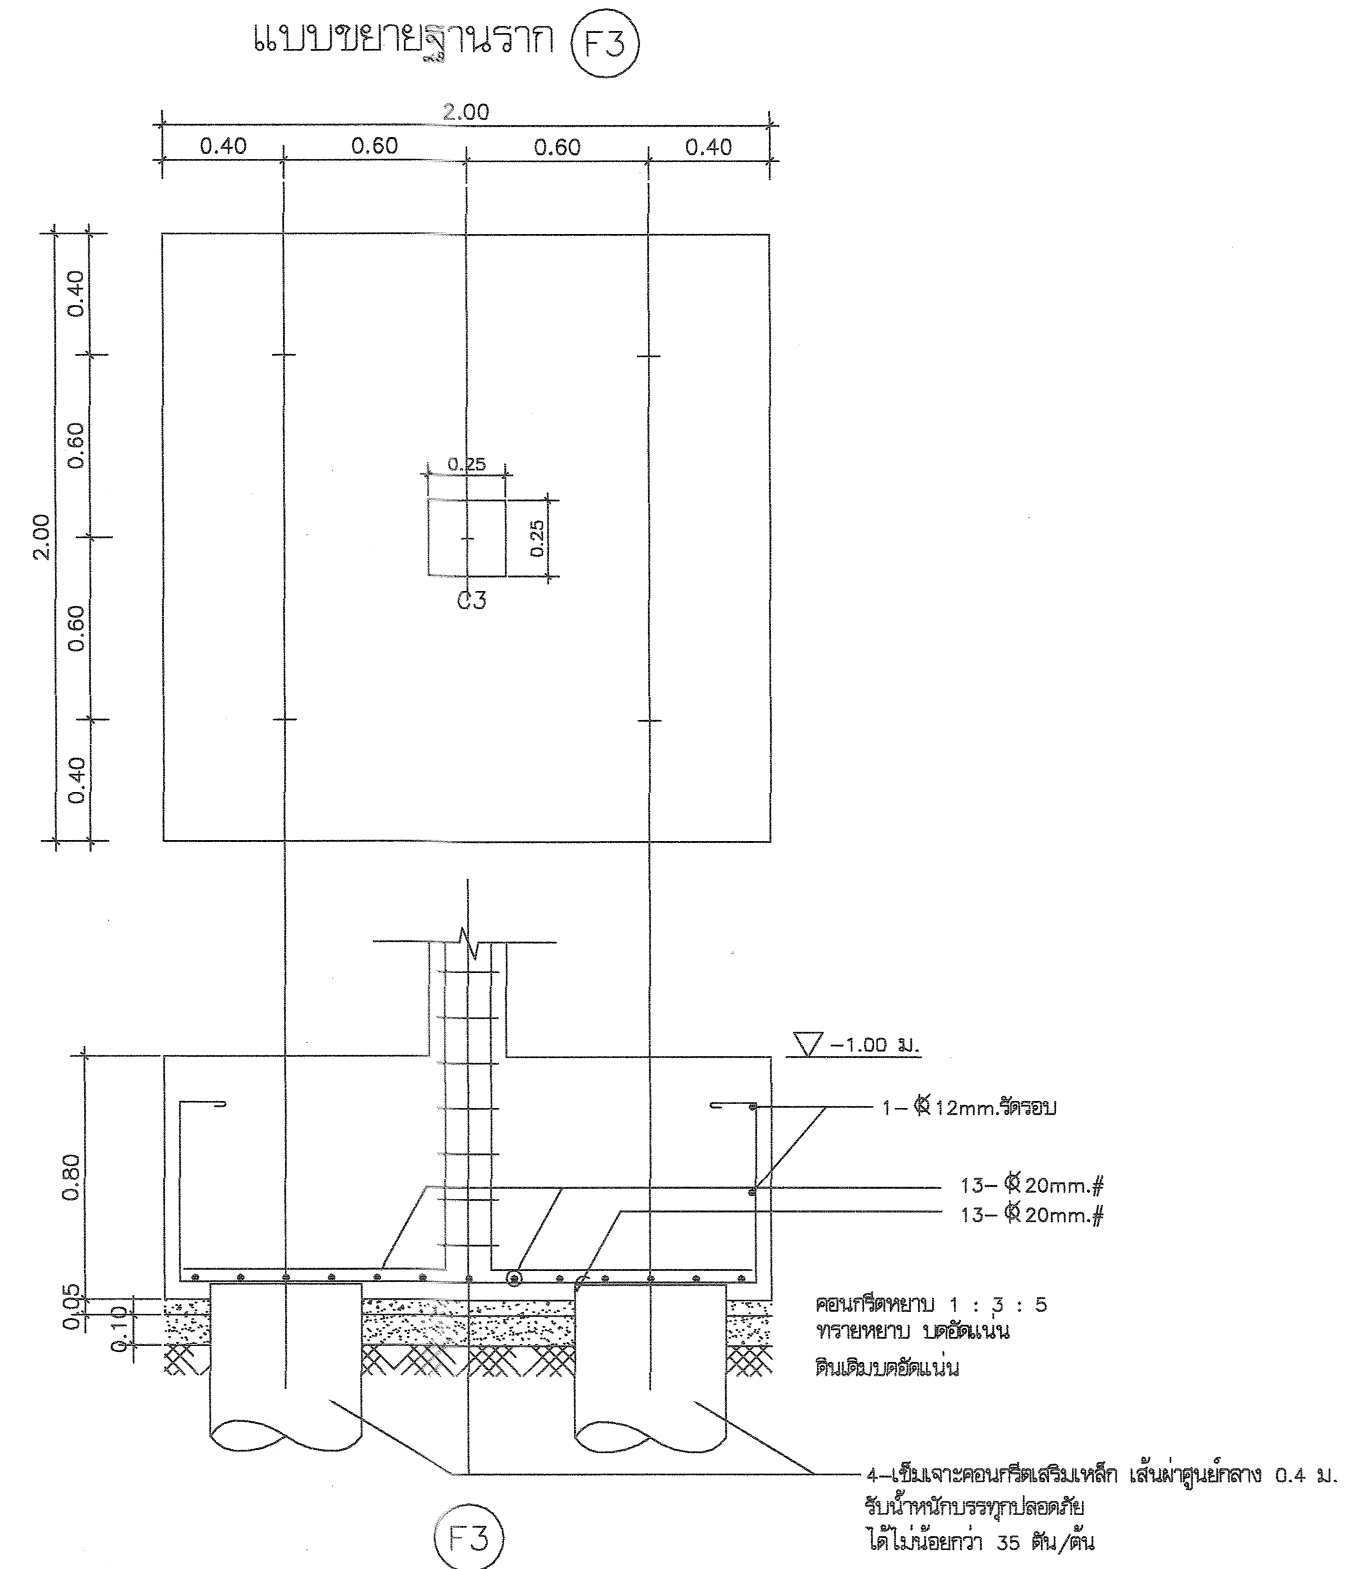

หมายเหตุ

ขนาดและความยาวของเสาเข็ม ให้เป็นไปตามสภาพภูมิประเทศของแต่ละสถานที่ก่อสร้าง โดยผู้รับจ้างต้องทำการทดสอบดิน และกำหนดแบบฐานรากและขนาดของเสาเข็มเสนอให้ผู้ว่าจ้างเห็นชอบก่อนดำเนินการก่อสร้าง

ในกรณีที่ผู้รับจ้างใช้เสาเข็มสั้นกว่าที่ระบุไว้ในแบบให้คืนเงินค่าเสาเข็มส่วนที่เหลือ

โดยผู้ว่าจ้างเป็นผู้คำนวณจำนวนเงินจากราคาในสัญญา



กรมที่ดิน

กองทัสสุ

ฝ่ายแบบแผนและควบคุมการก่อสร้าง

PROJECT NAME

ชื่อโครงการ

สำนักงานที่ดิน

ขนาด 1,293 ตารางเมตร

สถานที่

OWNER

เจ้าของที่ดิน กรมที่ดิน

เขียนแบบ

อภิรพงษ์ สิงห์พุด

อภิรพงษ์

ออกแบบ

เมธี วิริยา

วิศวกร

เมธี วิริยา

ตรวจ

นิวัฒน์ ชื่นชวน

หัวหน้าฝ่าย

เมธี วิริยา

ผู้อำนวยการกองทัสสุ

ชาติ ชื่นชวน

เห็นชอบ

สมคิด ศรี

อนุมัติ

ศิริพงษ์ ห่านตระกูล

REVISION: 7 กันยายน 2558

NO.	DESCRIPTION	DATE


Project No. 13-58

Drawing No. S-07


DRAWING TITLE

แบบขยายการเสริมเหล็ก
ฐานราก

Scale. 1:25


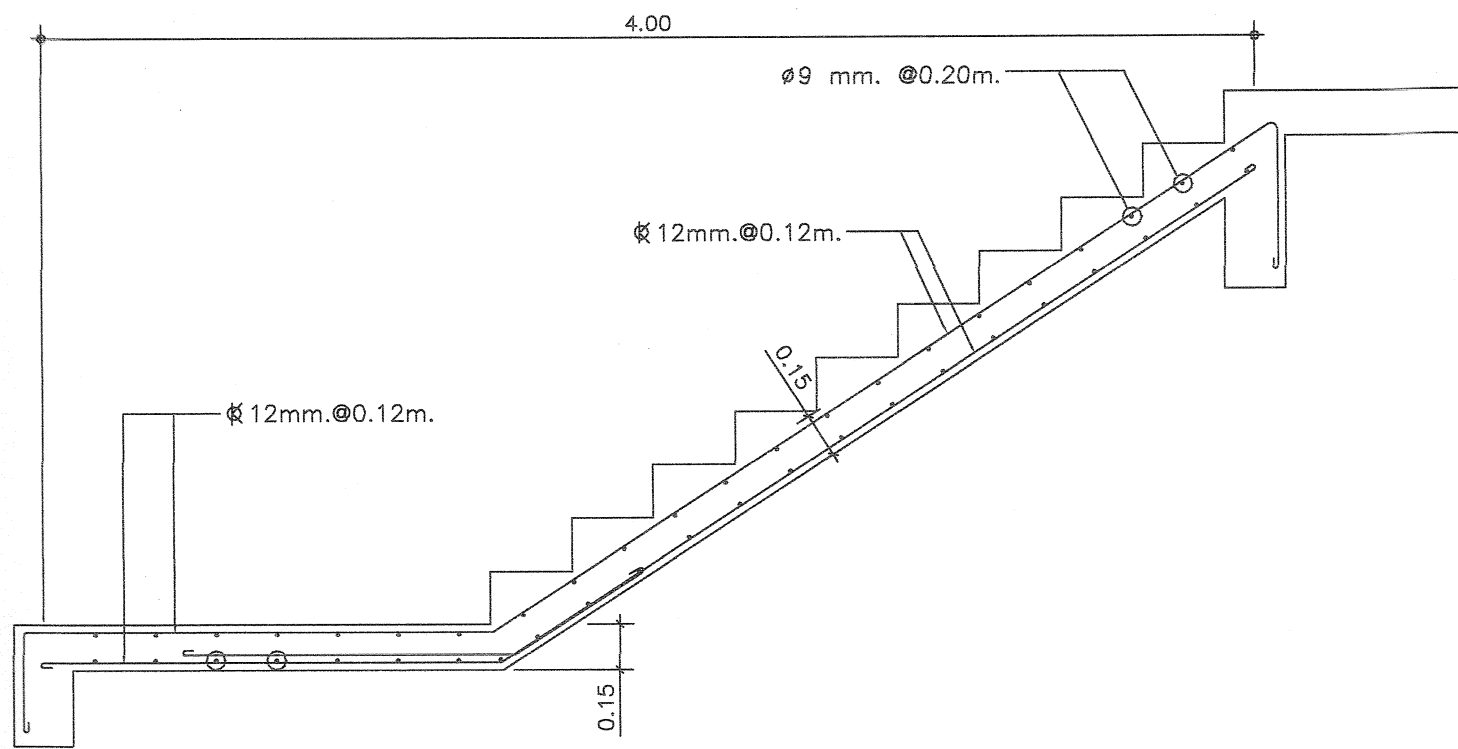


แบบขยายการเสริมเหล็ก บันได ช่วงล่าง (ST1)
มาตรฐาน 1:25

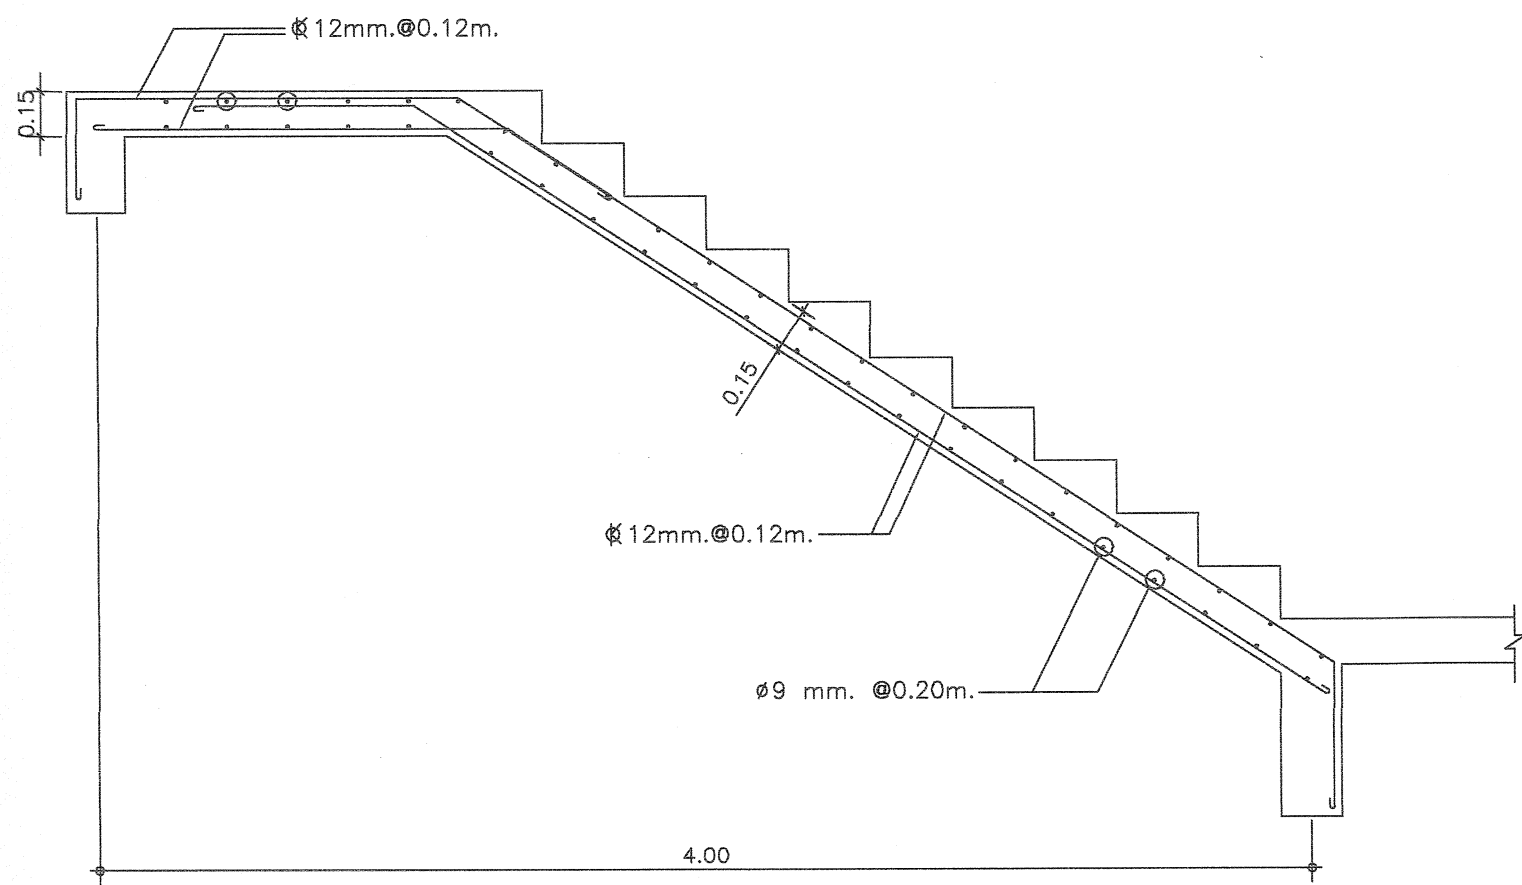


แบบขยายการเสริมเหล็ก บันได ช่วงบน (ST1)
มาตรฐาน 1:25


รูปขยายทางลาดคนพิการ
มาตรฐาน 1:25

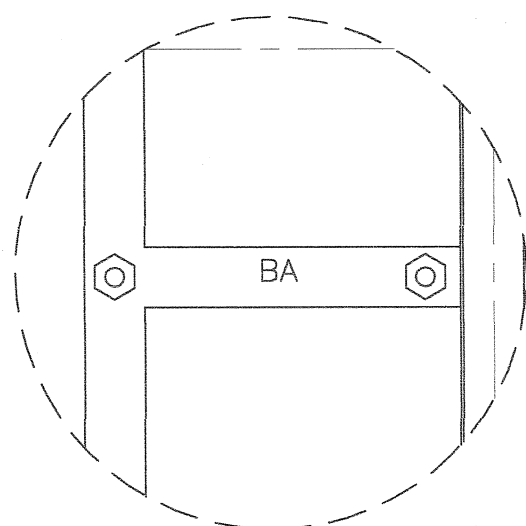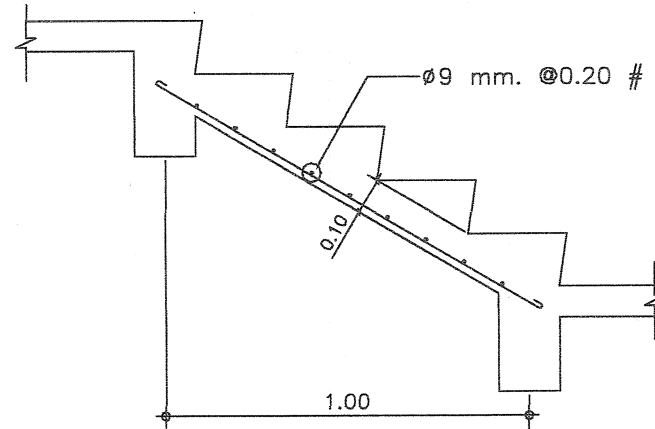


การเสริมเหล็กชั้นบันได (ST2)
มาตรฐาน 1:25

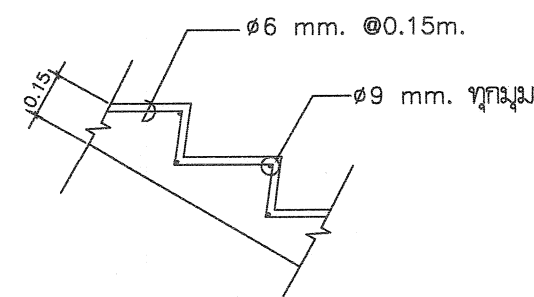


การเสริมเหล็กชั้นบันได
มาตรฐาน 1:25

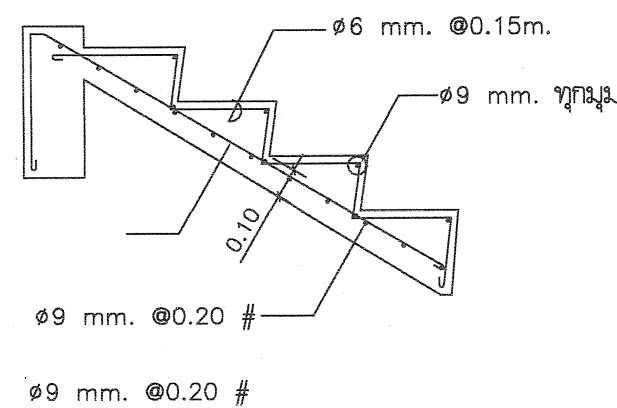

การเสริมเหล็กชั้นบันได (ST3)
มาตรฐาน 1:25

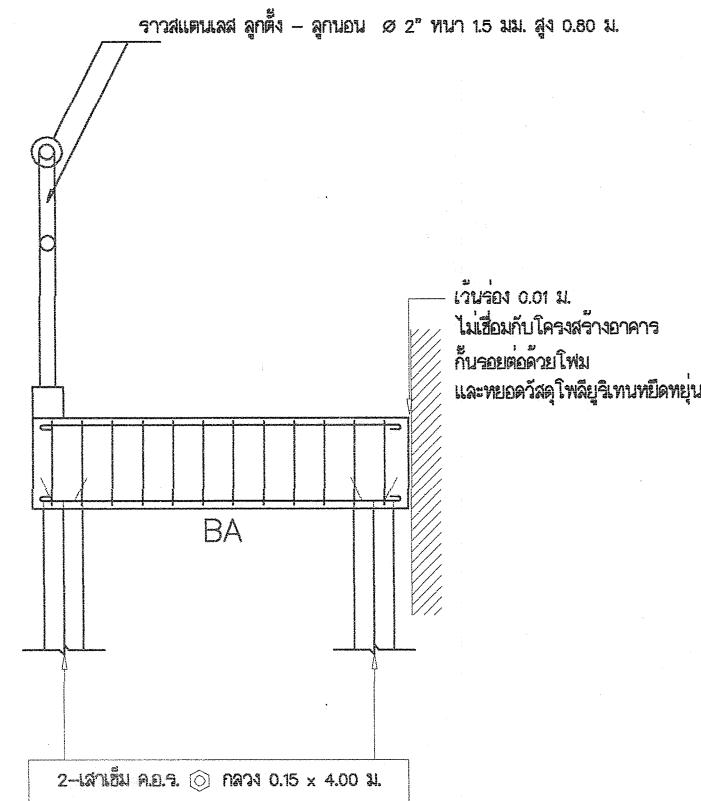


เว้นช่อง 0.01 ม.
ไม่เชื่อมกับโครงสร้างอาคาร
กับรอยต่อด้วยโพน
และยึดด้วยสกรูให้ยึดกับพื้นคอนกรีต

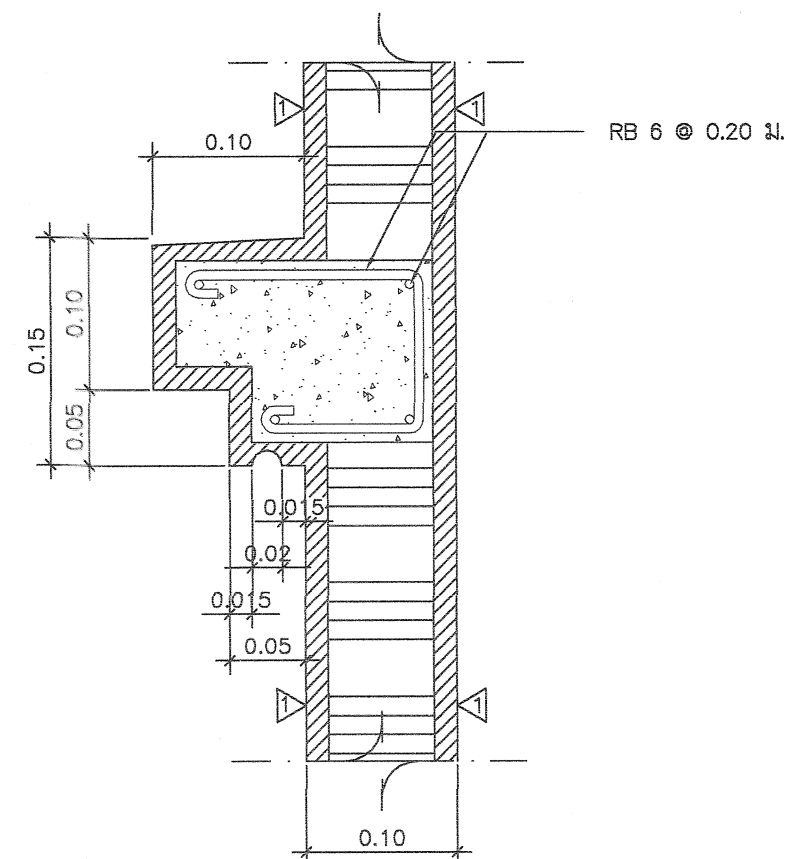



แบบขยายบัวเชิงผนัง ค.ล.ล.
มาตรฐาน 5

แบบขยายเสา (C4)

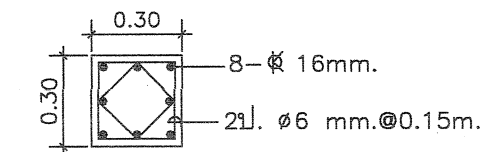

เสาตอน (จากฐานราก-ชั้นล่าง)

แบบขยายฐานราก (F4)

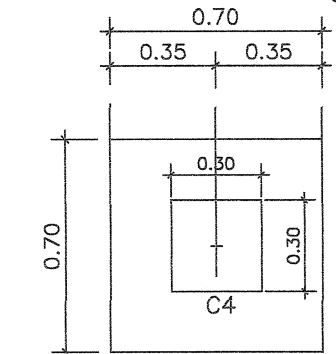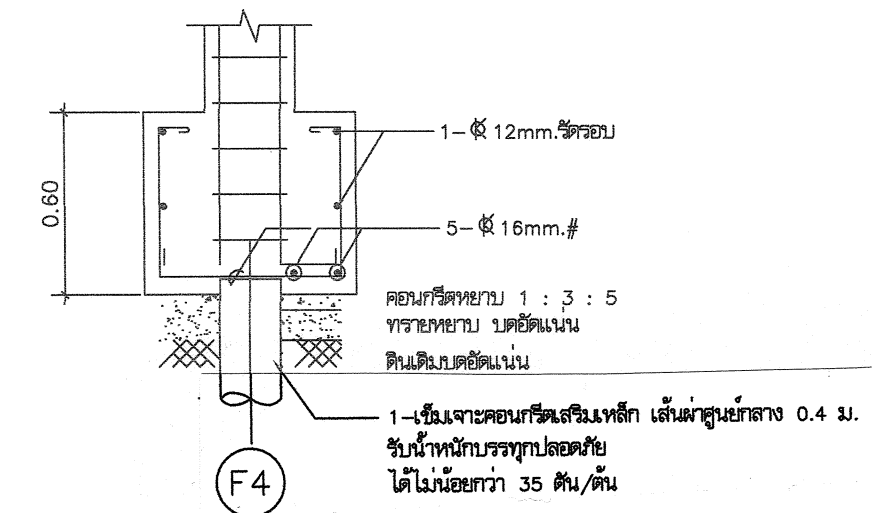

(F4)

คอนกรีตหนา 1 : 3 : 5
ทรายหยาบ บดอัดแน่น
ดินเดิมบดอัดแน่น
1-ชั้นจะคอนกรีตเสริมเหล็ก เส้นผ่าศูนย์กลาง 0.4 ม.
รับน้ำหนักบรรทุกปลอดภัย
ได้ไม่น้อยกว่า 35 ตัน/ตร.



กรมที่ดิน

กองพัสดุ

ฝ่ายแผนและควบคุมการก่อสร้าง

PROJECT NAME
ชื่อโครงการ

สำนักงานที่ดิน

ขนาด 1,293 ตารางเมตร

สถานที่

OWNER

เจ้าของ กรมที่ดิน

เขียนแบบ

ณัฐพร ชิงบุญ

ผู้ตรวจสอบ

ออกแบบ

เมธี วิริยา

วิศวกร

เมธี วิริยา

ตรวจ

วิวัฒน์ ชื่นวนสุข

หัวหน้าฝ่าย

เมธี วิริยา

ผู้อำนวยการกองพัสดุ

ชาติ ชื่นบุญ

เขียนแบบ

สมคิด ศรี

อนุมัติ

ศิริพงษ์ ทานตะวัน

REVISION: 7 กันยายน 2558

NO. DESCRIPTION DATE






Project No. 13-58

Drawing No. S-08

DRAWING TITLE

แบบขยายการเสริมเหล็ก


Scale. 1:25

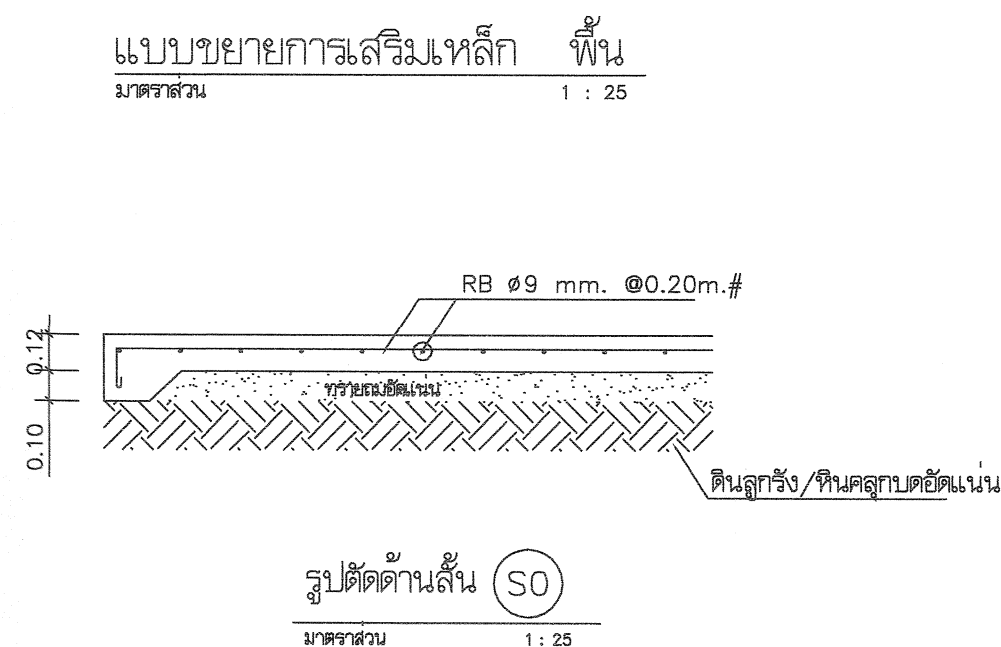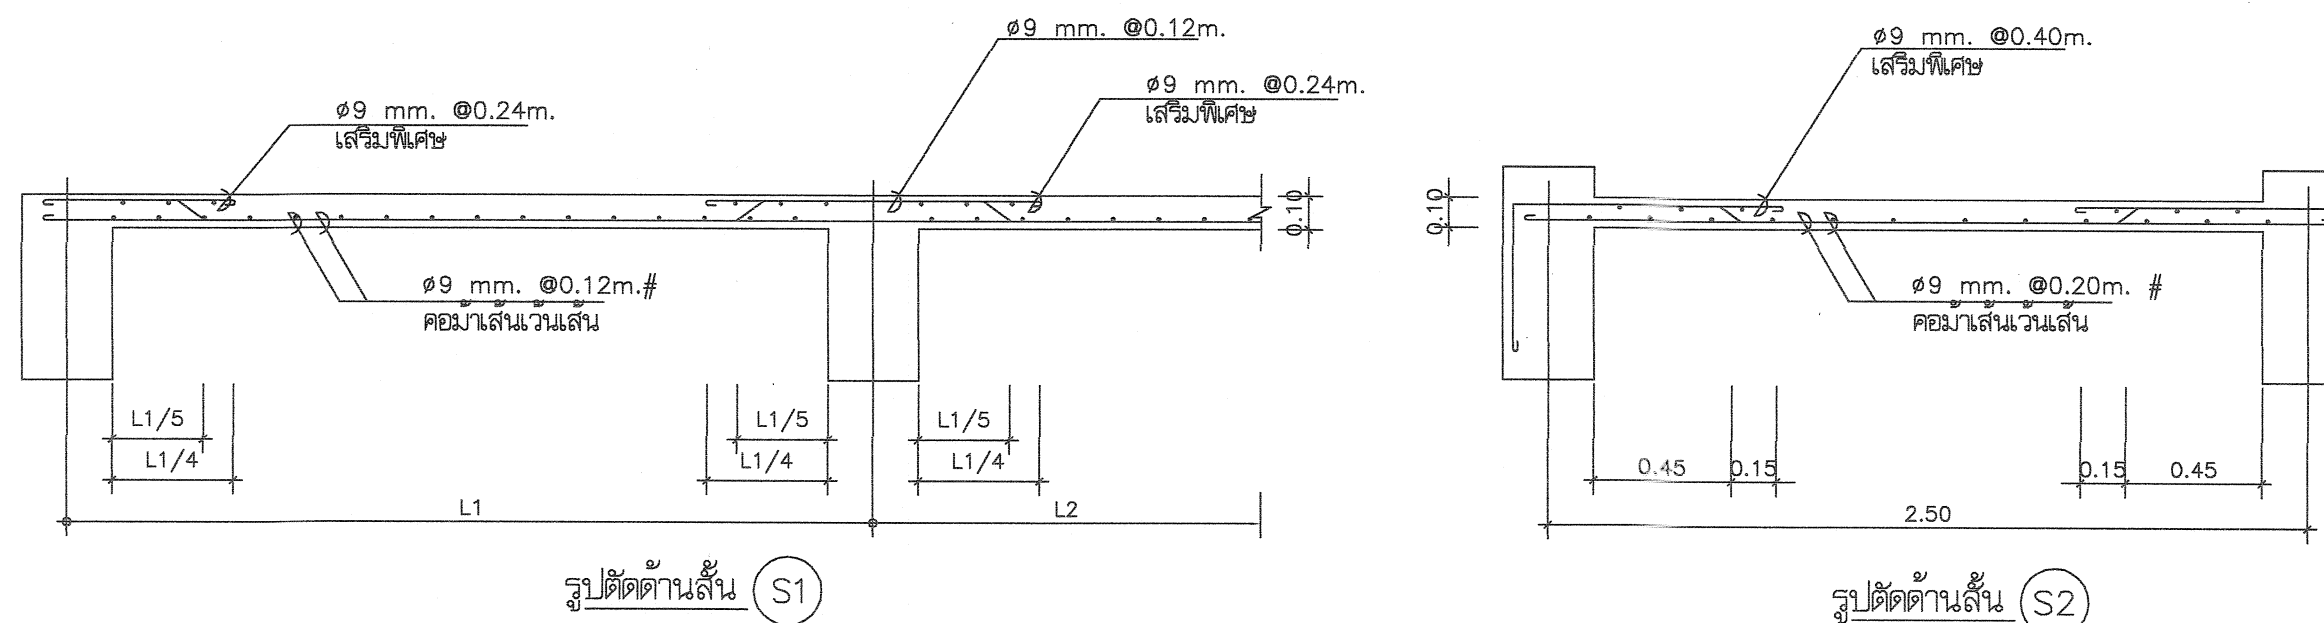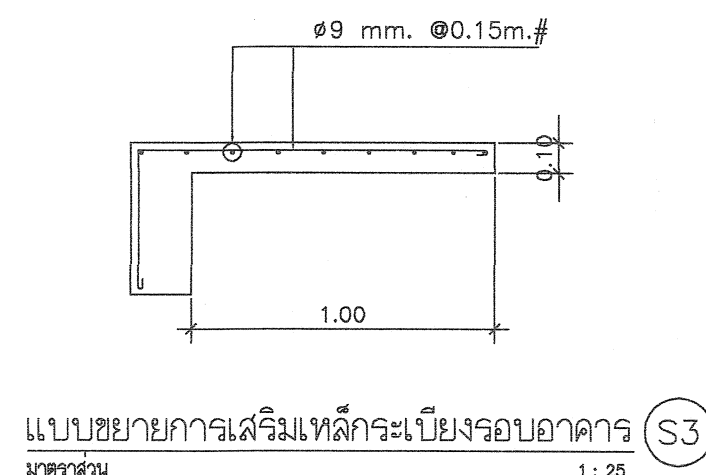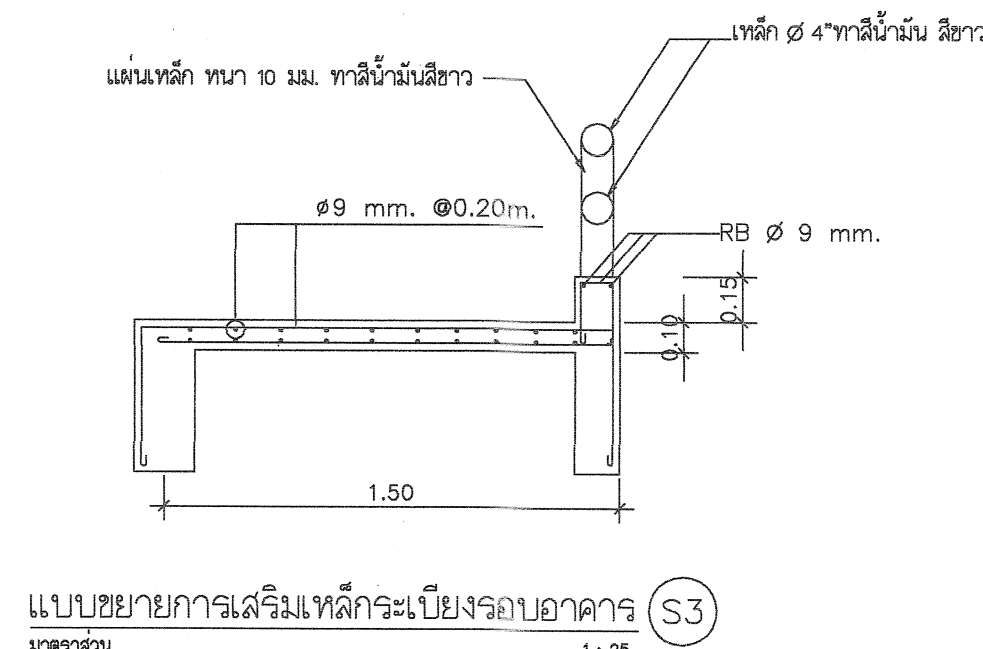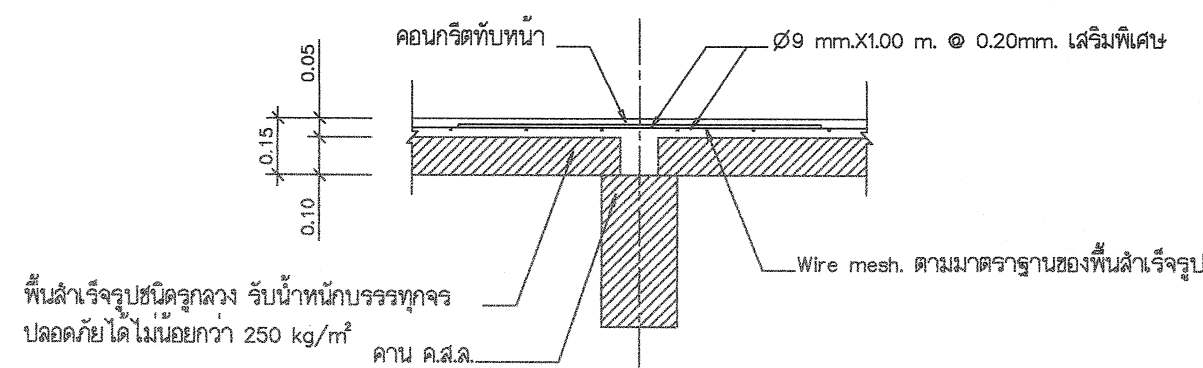

* พื้นสำเร็จรูปชนิดรูกวาง HC.100 หนา 10 ซม. เทคอนกรีตทับหน้า หนา 5 ซม.+เสริมเหล็ก Wire mesh. $\phi 6$ มม. ขนาด 0.20x0.20 ม. และเหล็กเสริมพิเศษตามแบบ รับน้ำหนักบรรทุกทุกจุดปลอดภัยได้ไม่น้อยกว่า 250 kg/m²

PS1

มาตราส่วน 1 : 20

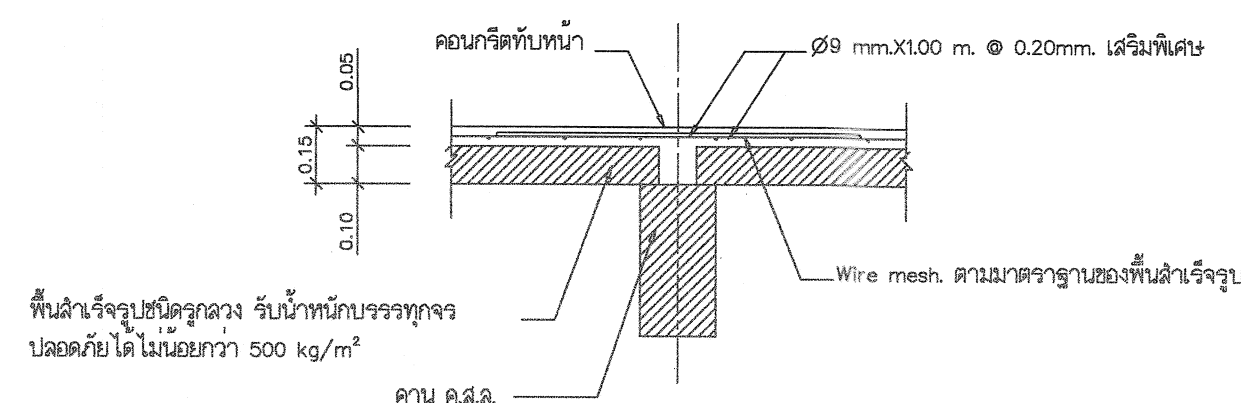

* พื้นสำเร็จรูปชนิดรูกวาง HC.100 หนา 10 ซม. เทคอนกรีตทับหน้า หนา 5 ซม.+เสริมเหล็ก Wire mesh. $\phi 6$ มม. ขนาด 0.20x0.20 ม. และเหล็กเสริมพิเศษตามแบบ รับน้ำหนักบรรทุกทุกจุดปลอดภัยได้ไม่น้อยกว่า 500 kg/m²

PS2

มาตราส่วน 1 : 20

หมายเหตุ

- การติดตั้งแผ่นพื้นสำเร็จรูปจะต้องทำ SHOP DRAWING ให้ตรวจรับรองก่อนการติดตั้ง เพื่อป้องกันความผิดพลาดหรือขัดแย้งในภายหลัง



กรมที่ดิน

กองพัสดุ

ฝ่ายแบบแผนและควบคุมการก่อสร้าง

PROJECT NAME

ชื่อโครงการ

สำนักงานที่ดิน

ขนาด 1,293 ตารางเมตร

สถานที่

OWNER

เจ้าของ กรมที่ดิน

เขียนแบบ

อักษรพงษ์ สิงหนอย

ผู้ตรวจสอบ

ออกแบบ

เมธี วิริยา

วิศวกร

เมธี วิริยา

ตรวจ

นิวัฒน์ สงวนสุข

หัวหน้าฝ่าย

เมธี วิริยา

ผู้อำนวยการกองพัสดุ

ชาติ สิงหนอย

เพ็ญชล

สมคิด ศรี

อนุมัติ

ศิริพงษ์ พานตระกูล

REVISION : 7 กันยายน 2558

NO.	DESCRIPTION	DATE


Project No. 13-58

Drawing No. S-09


DRAWING TITLE

แบบขยายการเสริมเหล็กพื้น

Scale. 1:25

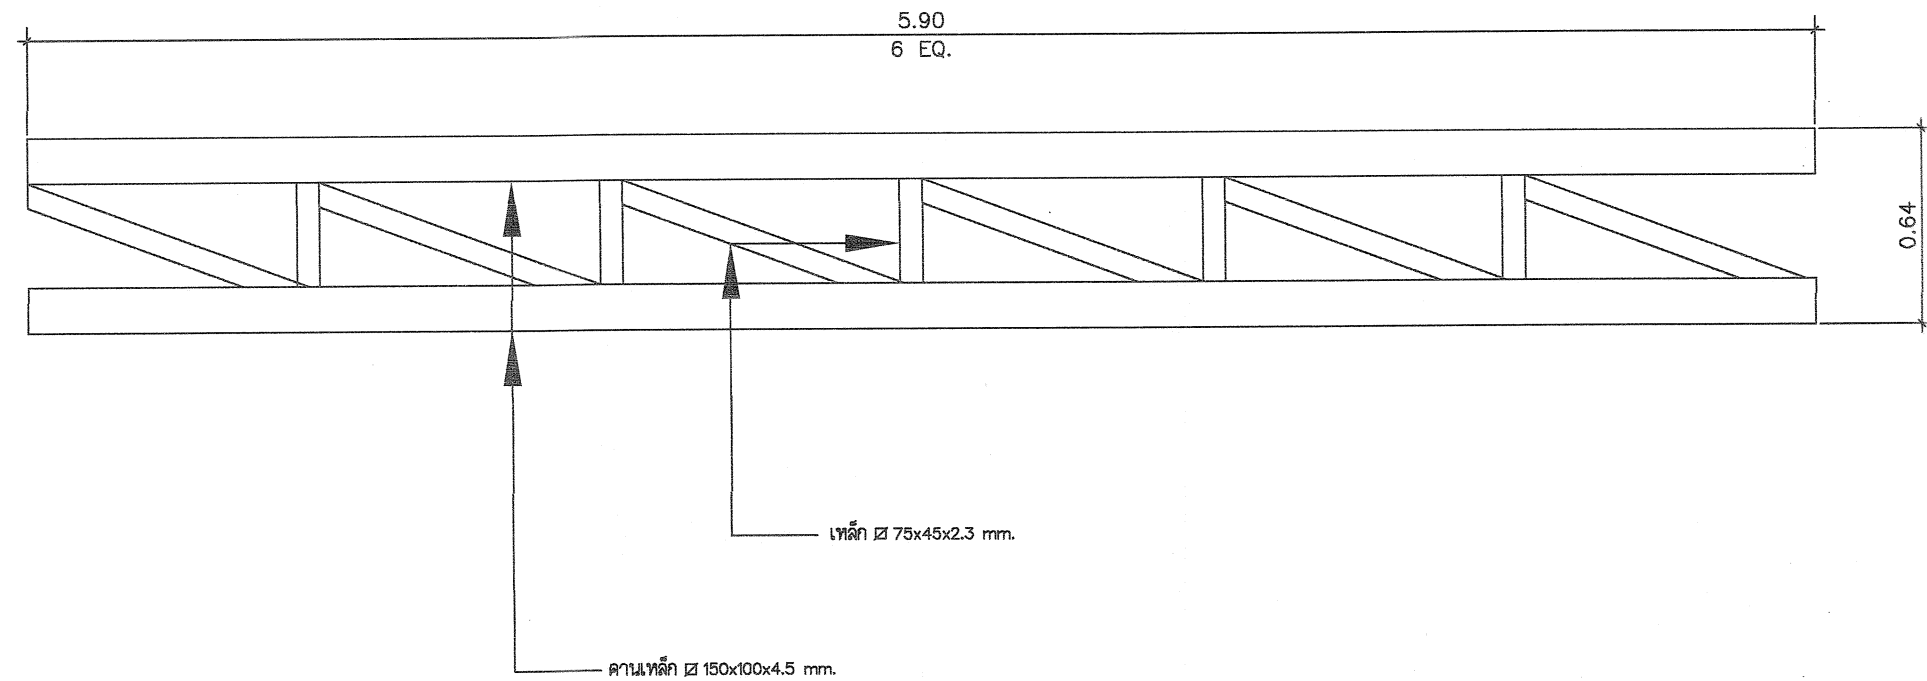

ดูแบบขยาย T-1
มาตราส่วน 1 : 25

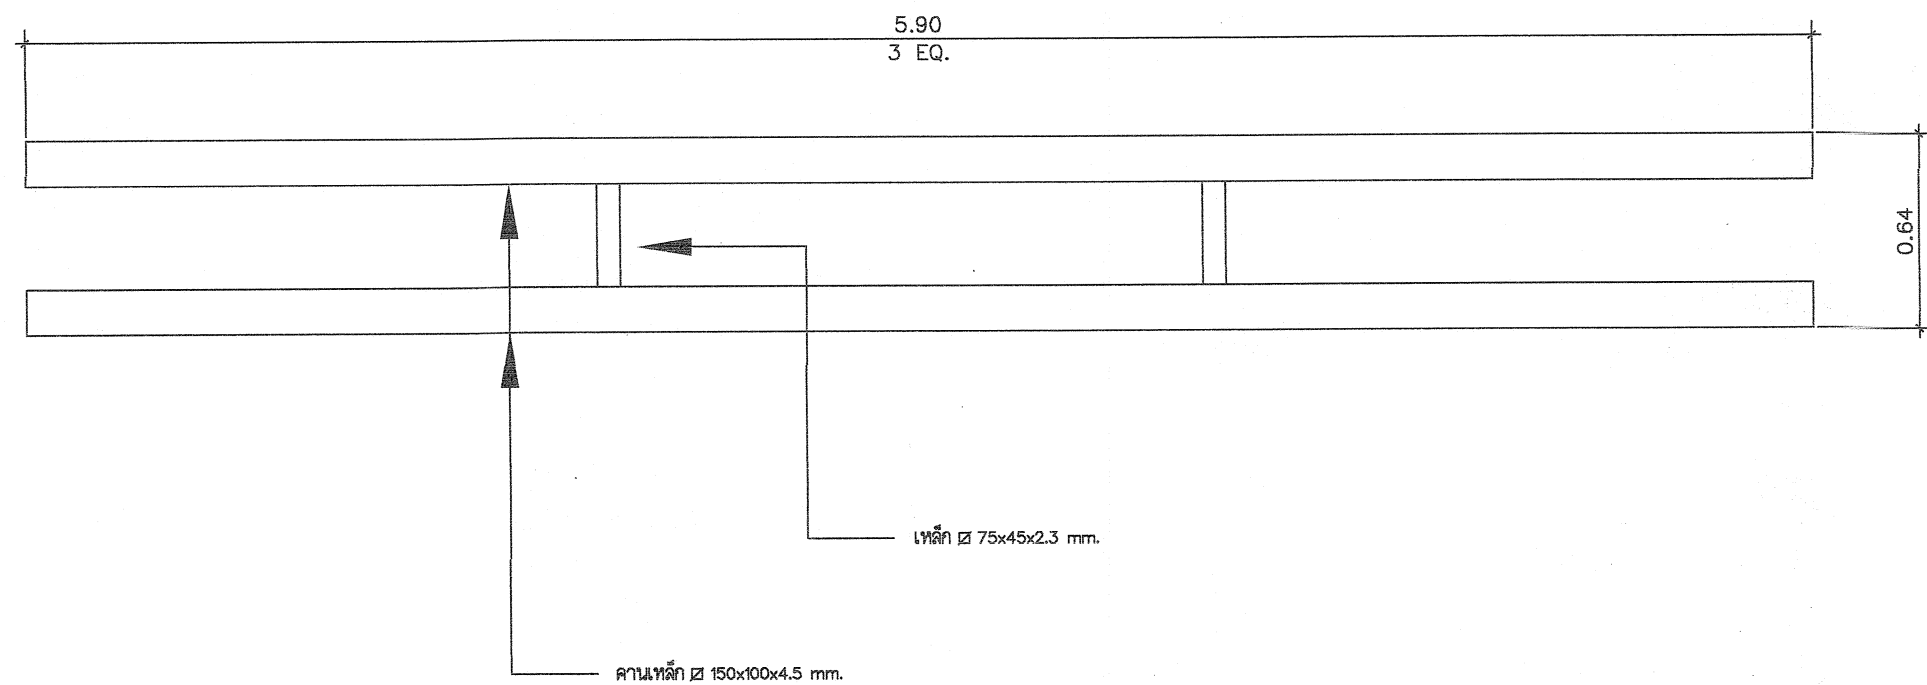

ดูแบบขยาย T-2
มาตราส่วน 1 : 25



กรมที่ดิน

กองพัสดุ
ฝ่ายแบบแผนและควบคุมการก่อสร้าง

PROJECT NAME
ชื่อโครงการ
สำนักงานที่ดิน
ขนาด 1,293 ตารางเมตร
สถานที่

OWNER
เจ้าของ **กรมที่ดิน**

เขียนแบบ
โดย **วิรัช วิริยะ**
วิรัช วิริยะ

ออกแบบ
เมธี วิริยะ **เมธี วิริยะ**

วิศวกร
เมธี วิริยะ **เมธี วิริยะ**

ตรวจ
นิวัฒน์ ชวนสุข **นิวัฒน์ ชวนสุข**

หัวหน้าฝ่าย
เมธี วิริยะ **เมธี วิริยะ**

ผู้อำนวยการกองพัสดุ
ชวลิ ชื่นสุไทย **ชวลิ ชื่นสุไทย**

เห็นชอบ
สมคิด ศรี **สมคิด ศรี**

อนุมัติ
ศิริพงษ์ ทานตระกูล **ศิริพงษ์ ทานตระกูล**

REVISION: 7 กันยายน 2558

NO.	DESCRIPTION	DATE

Project No. **13-58**
Drawing No. **S-10**

DRAWING TITLE
แบบขยาย โครงสร้างหลังคา
T1 และ T2

Scale. **1:25**

รายละเอียดประกอบแบบงานไฟฟ้า
ให้ติดตั้งแบบวิศวกรรมไฟฟ้าและมาตรฐานการไฟฟ้า
1. การเดินสายไฟฟ้าภายในอาคาร ขึ้น 1 สายไฟบนเพดานกำหนดให้เดินในท่อร้อยสายโลหะ EMT 1/2" หรือ 3/4" ยึดด้วย CLAMP ทุกระยะ 1.5 ม. พร้อมทาลีฉนวนที่หล่อเดินท่อร้อยสาย PVC. แฉง ผึงในผนังและเล้า จะต้องยึดจับให้แน่นมั่นคงแข็งแรง
ขึ้น 2 เดินท่อร้อยสาย PVC. แฉง ผึงในผนังและเล้า พร้อมซ่อนในฝ้าเพดาน จะต้องยึดจับให้แน่นมั่นคงแข็งแรง
2. สายไฟฟ้าสำหรับวงจรรอยยั้งหมดกำหนดให้ใช้ขนาด 2X2.5/1.5 sq.mm. + 0 (TABLE1)
3. สาย HOME RUN วงจรรอยยั้งให้ใช้ขนาด 4 sq.mm. THW ท่อ 03/4 EMT
4. สาย HOME RUN เค้ารับไฟฟ้าให้ใช้ขนาด 4/2.5 sq.mm.THW ท่อ 03/4 EMT
5. สายเค้ารับไฟฟ้าให้ใช้ขนาดสาย 2.5/2.5 sq.mm.THW ท่อ 01/2 EMT
6. แนวทางการเดินสายไฟฟ้าหรือติดตั้งอุปกรณ์ไฟฟ้าต่างๆตามที่แฉดงไว้ในแบบเป็นเพียงตำแหน่งหรือแนวทางโดยประมาณเท่านั้น ซึ่งสามารถเปลี่ยนแปลงได้ตามเหมาะสม ทั้งนี้ขึ้นอยู่กับดุลยพินิจของผู้ควบคุมงาน
7. ในกรณีที่ต้องเดินสายไฟฟ้าผ่านหรือทะลุผนัง หรือโครงสร้างของผนังจะต้องใช้ปลอก (SLEEVE) ทำด้วย EMT.
8. หลอดฉวิทซ์ ปลัก สายไฟฟ้า ปลาลาดค้อเล็กทออนิกส์ มาตรฐานผลิตภัณฑ์ มอก.
- สายเมนไฟฟ้าภายนอกอาคาร THW 4X95 mm. ยาวประมาณ 60 ม. หรือตามสภาพงานจริง
- ติดตั้งแผงฉวิทซ์ควบคุมวงจรรอยยั้งน็ด 18 วงจร จำนวน 4 แผง เป็นตู้โลหะมีฝ้าปิดพนด็เรียบรอย
ภายในประกอบด้วย ฉวิทซ์อัตโนมัติชนิด 1 ขั้ว 240 โวลต์ AC 50 Hz
- ติดตั้งหลักสายดิน 1 แห่ง พร้อมเดินสายดินจากตู้ฉวิทซ์ทุกตู้ไปยังหลักดิน หลักดินเป็นหลักขั้วลงทะเลเส้นผ่าศูนย์กลางไม่น้อยกว่า 25 มม. ต่อกลกลงในดิน 2.5 ม. หัวหลักดินต้องอยู่ลึกจากระดับดินไม่น้อยกว่า 0.50 ม.
9. ติดตั้งมิเตอร์ไฟฟ้า ขนาดไม่น้อยกว่า 200 AMP 3 เฟส 4 สาย (ไม่รวมในรายการ)

รายละเอียดการติดตั้งเครื่องปรับอากาศ
1. ชั้นล่าง
- ห้องการเงิน ติดตั้งเครื่องปรับอากาศ ขนาด 15,000 BTU จำนวน 1 เครื่อง
- ห้องแผนกประสงค์ ติดตั้งเครื่องปรับอากาศ ขนาด 24,000 BTU จำนวน 2 เครื่อง
- ห้องเจ้าพนักงานที่ดิน ติดตั้งเครื่องปรับอากาศ ขนาด 24,000 BTU จำนวน 1 เครื่อง
- ห้องหัวหน้าฝ่ายอำนวยการ ติดตั้งเครื่องปรับอากาศ ขนาด 15,000 BTU จำนวน 1 เครื่อง
- โถง ติดตั้งเครื่องปรับอากาศ ขนาด 36,000 BTU จำนวน 10 เครื่อง
- ห้องเก็บสารบบ-โฉนด ติดตั้งเครื่องปรับอากาศ ขนาด 36,000 BTU จำนวน 6 เครื่อง
- ห้องคอมพิวเตอร์ 1 ติดตั้งเครื่องปรับอากาศ ขนาด 15,000 BTU จำนวน 1 เครื่อง
2. ชั้นบน
- ห้องประชุม ติดตั้งเครื่องปรับอากาศ ขนาด 36,000 BTU จำนวน 2 เครื่อง
- ห้องโถง ติดตั้งเครื่องปรับอากาศ ขนาด 36,000 BTU จำนวน 3 เครื่อง
- ห้องเก็บเครื่องมือและพัสดุช่าง ติดตั้งเครื่องปรับอากาศ ขนาด 15,000 BTU จำนวน 1 เครื่อง
- ห้องหัวหน้าฝ่ายรังวัด ติดตั้งเครื่องปรับอากาศ ขนาด 15,000 BTU จำนวน 1 เครื่อง
- ห้องเก็บระวางแผนที่ ติดตั้งเครื่องปรับอากาศ ขนาด 15,000 BTU จำนวน 2 เครื่อง
- ห้องคอมพิวเตอร์ 2 ติดตั้งเครื่องปรับอากาศ ขนาด 15,000 BTU จำนวน 2 เครื่อง
- ห้องทำงานเจ้าหน้าที่ฝ่ายรังวัด ติดตั้งเครื่องปรับอากาศ ขนาด 36,000 BTU จำนวน 2 เครื่อง
คุณลักษณะของเครื่องปรับอากาศ
- เป็นเครื่องปรับอากาศชนิดแขวน
- เครื่องปรับอากาศที่มีความสามารถในการทำความร้อน ขนาดไม่เกิน 40,000 BTU ต้องได้รับการรับรองมาตรฐานผลิตภัณฑ์อุตสาหกรรม มอก.2134-2545 และฉลากประหยัดไฟเบอร์ 5 ผลิตภัณฑ์ของ MITSUBISHI, DAIKIN, YORK หรือคุณภาพเทียบเท่า
- ต้องเป็นเครื่องปรับอากาศที่ประกอบสำเร็จรูปทั้งชุด ทั้งหน่วยทำความเย็น และหน่วยระบายความร้อนจากโรงงานเดียวกัน
- เครื่องปรับอากาศที่มีระบบพอกอากาศ ที่สามารถดักจับอนุภาคฝุ่นละออง และสามารถถอดล้างทำความสะอาดได้
ตำแหน่งติดตั้งของเครื่องปรับอากาศ
- ติดตั้งในตำแหน่งที่เหมาะสม

หมายเหตุ

- การติดตั้งระบบไฟฟ้ายึดถือตามตำแหน่งตามแบบเป็นเกณฑ์ และจะต้องทำ SHOP DRAWING ให้ตรวจรับรองก่อนการติดตั้ง และจะต้องจัดเตรียมแผนการให้สอดคล้องกับระบบงานอื่นๆ เพื่อป้องกันความผิดพลาดหรือขัดแย้งในภายหลัง

สัญลักษณ์ต่างในแบบงานไฟฟ้า	
สัญลักษณ์	รายละเอียด
LP1	ตู้ LOAD จ่ายไฟฟ้าแสงสว่าง
LP1A	ตู้ LOAD จ่าย Air Condition
LP2	ตู้ LOAD จ่ายไฟฟ้าแสงสว่าง
LP2A	ตู้ LOAD จ่าย Air Condition
	ตู้ MDB แฉงจ่ายไฟฟ้า
Ⓢ	ฉวิทซ์เปิด-ปิดแบบก้นน้ำแบบตั้งในผนัง ติดตั้งจากระดับพื้นห้อง 1.30 ม. (ยกเว้นที่จะระบุในแบบ)
Ⓢ	ฉวิทซ์ทางเดียว 10A, 250V. แบบตั้งในผนัง ติดตั้งจากระดับพื้นห้อง 1.30 ม. (ยกเว้นที่จะระบุในแบบ)
	หลอดฟลูออเรสเซนต์ 2-36W ขนาด 0.30x1.20 ม. ชนิดโคมเหล็กอบสีกรอบอลูมิเนียมขัดเงาผึงในฝ้าเพดาน
	หลอดฟลูออเรสเซนต์ 2-36W ชนิดฝาครอบอะครีลิก ติดลอย
	หลอดฟลูออเรสเซนต์ 1-36W ชนิดฝาครอบอะครีลิก ติดลอย
	ปลักคู่ 15A, 250V. แบบตั้งในผนัง ชนิดเสียบได้ทั้งสากลและขาแบบ แบบมี GROUND ติดตั้งจากระดับพื้นห้อง 0.30 ม.
	ช่อง SERVICE SHAFT ขนาด 0.80x0.80 ม.
AC.	ห้องที่มีการติดตั้งเครื่องปรับอากาศ (ติดตั้งในตำแหน่งที่เหมาะสมตามสภาพหน้างาน อาจเปลี่ยนแปลงตำแหน่งได้)

กรมที่ดิน
กองพัสดุ
ผ่านแบบแผนและควบคุมการก่อสร้าง
PROJECT NAME ชื่อโครงการ
สำนักงานที่ดิน
ขนาด 1,293 ตารางเมตร
สถานที่
OWNER เจ้าของ กรมที่ดิน
เขียนแบบ นักวิชาชีพ สังกัด
ผู้ตรวจสอบ
ออกแบบ เมธี วิริยา
วิศวกร เมธี วิริยา
ตรวจ นักวิชา สังกัด
หัวหน้าฝ่าย เมธี วิริยา
ผู้อำนวยการกองพัสดุ ชาติ สันทัด
เซ็นชลบ สมคิด ศรี
อนุมัติ ศิริพงษ์ ทานตระกูล
REVISION: 7 กันยายน 2558
NO. DESCRIPTION DATE
Project No. 13-58
Drawing No. EE-01
DRAWING TITLE
รายการประกอบแบบ ไฟฟ้า
Scale.



กรมที่ดิน

กองที่ดิน
ตำแหน่งงานและควบคุมการก่อสร้าง

PROJECT NAME
ชื่อโครงการ
สำนักงานที่ดิน
ขนาด 1,293 ตารางเมตร

สถานที่
OWNER
เจ้าของ **กรมที่ดิน**
เขียนแบบ
สถาปนิก **สิงหนุณ**
ผู้ควบคุม

ออกแบบ
เมธี **วิริยา**

วิศวกร
เมธี **วิริยา**

ตรวจ
นิวัฒน์ **สงวนสุข**

หัวหน้าฝ่าย
เมธี **วิริยา**

ผู้อำนวยการกองที่ดิน
ชาติ **ชินสุไทย**
Dr. S. T.

เพ็ญชน
สมคิด **ศรี**

อนุมัติ
ศิริพงษ์ **ทวนตระกูล**
Dr. S. T.

REVISION: 7 กันยายน 2558

NO.	DESCRIPTION	DATE


Project No. **13-58**

Drawing No. **EE-02**


DRAWING TITLE

แปลนไฟฟ้าชั้น 1

Scale. 1:100

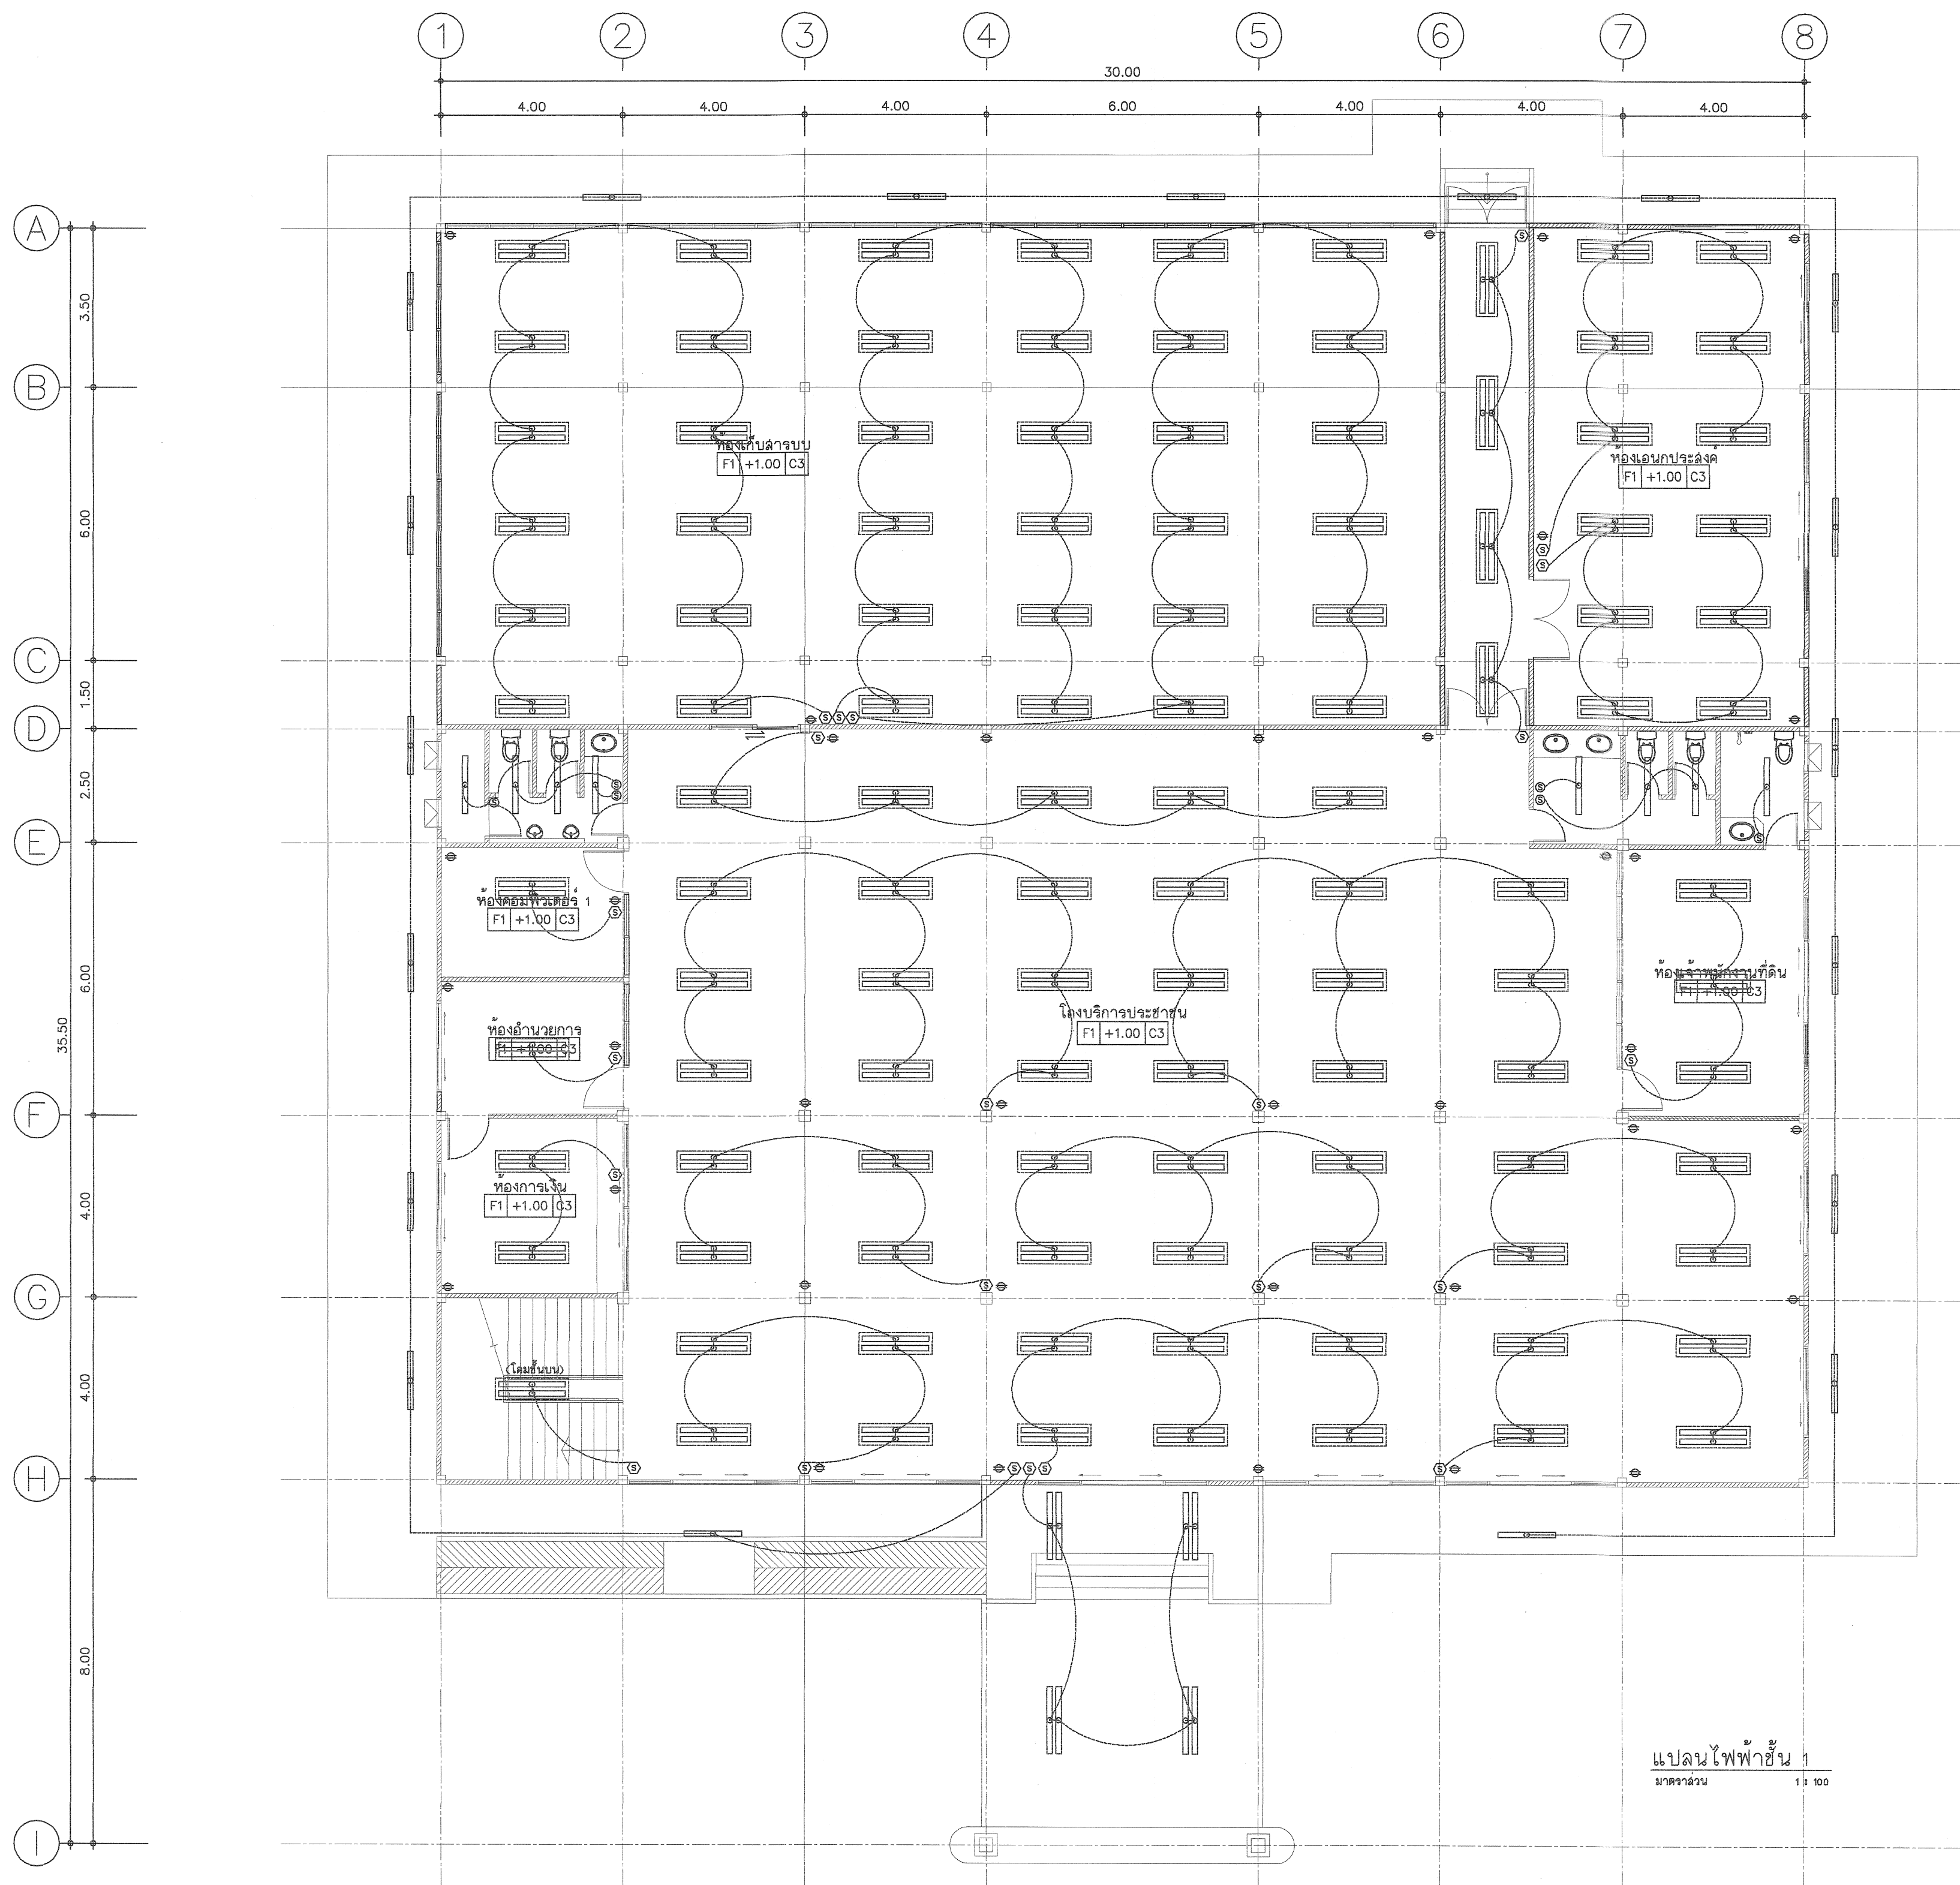

แปลนไฟฟ้าชั้น 1
มาตราส่วน 1 : 100

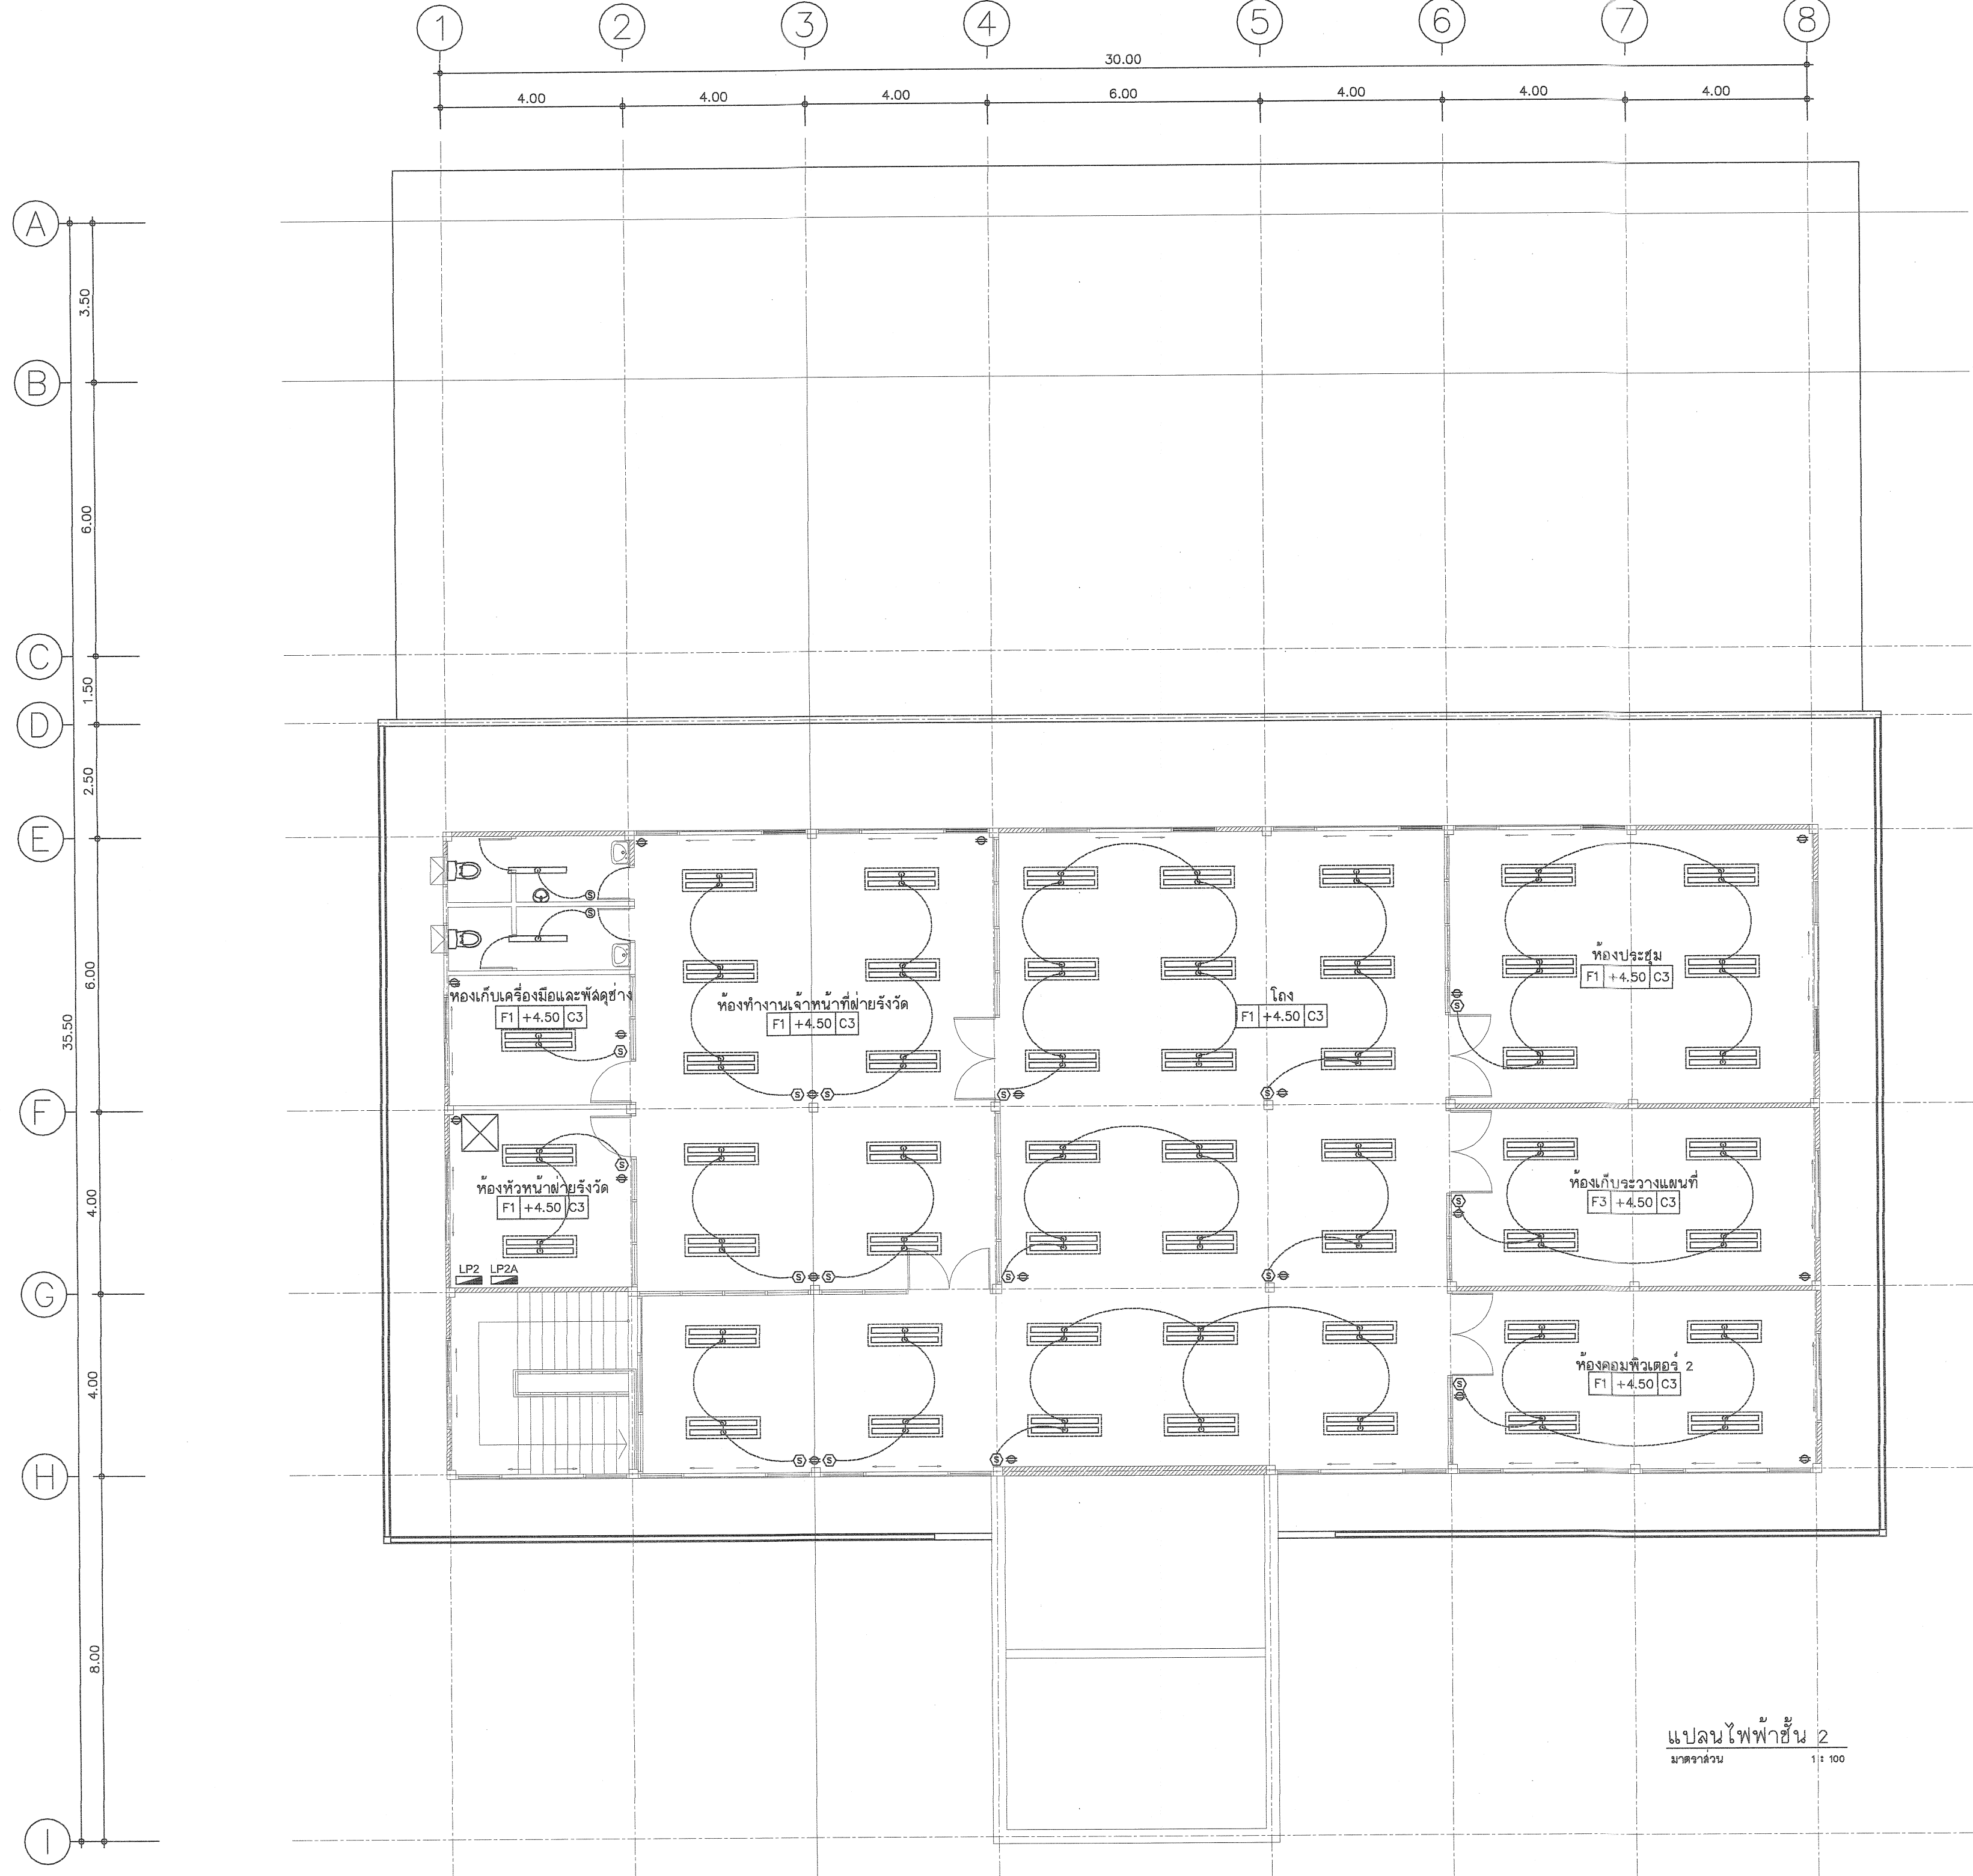

แปลนไฟฟ้าชั้น 2
มาตราส่วน 1:100



กรมที่ดิน

กองพัสดุ
ฝ่ายแบบแผนและความคุ้มครองการก่อสร้าง

PROJECT NAME
ชื่อโครงการ

สำนักงานที่ดิน
ขนาด 1,293 ตารางเมตร

สถานที่

OWNER
เจ้าของ กรมที่ดิน

เขียนแบบ
ณัฐพรพงษ์ สิงหนอย

ผู้ตรวจ

ออกแบบ
เมธี วิริยา

วิศวกร
เมธี วิริยา

ตรวจ
นิวัฒน์ ชื่นวนสุข

หัวหน้าฝ่าย
เมธี วิริยา

ผู้อำนวยการกองพัสดุ
ชาติ ชื่นฤทัย

เห็นชอบ
สมคิด ศรี

อนุมัติ
ศิริพงษ์ พานกระฤก

REVISION: 7 กันยายน 2558

NO.	DESCRIPTION	DATE




Project No. 13-58

Drawing No. EE-03

DRAWING TITLE

แปลนไฟฟ้าชั้น 2

Scale. 1:100

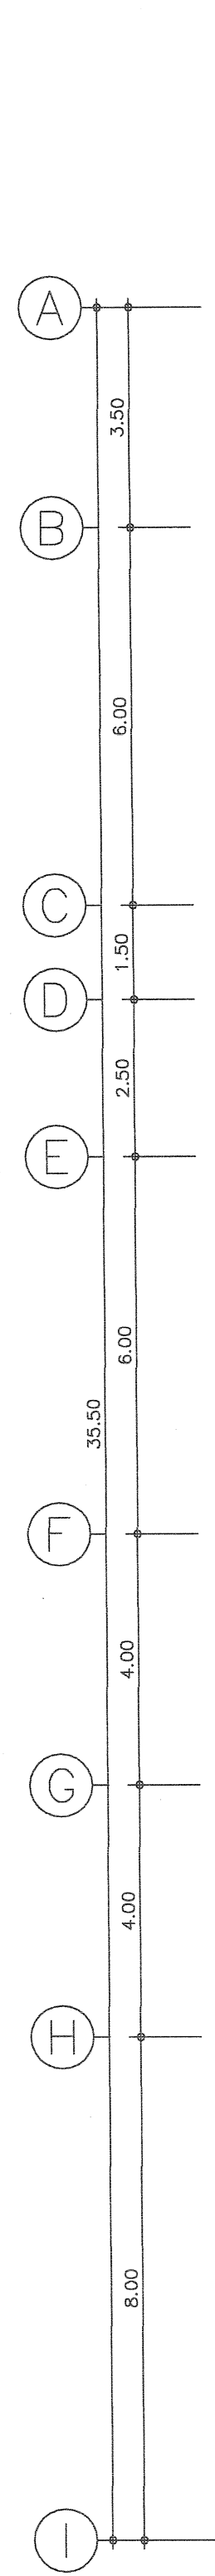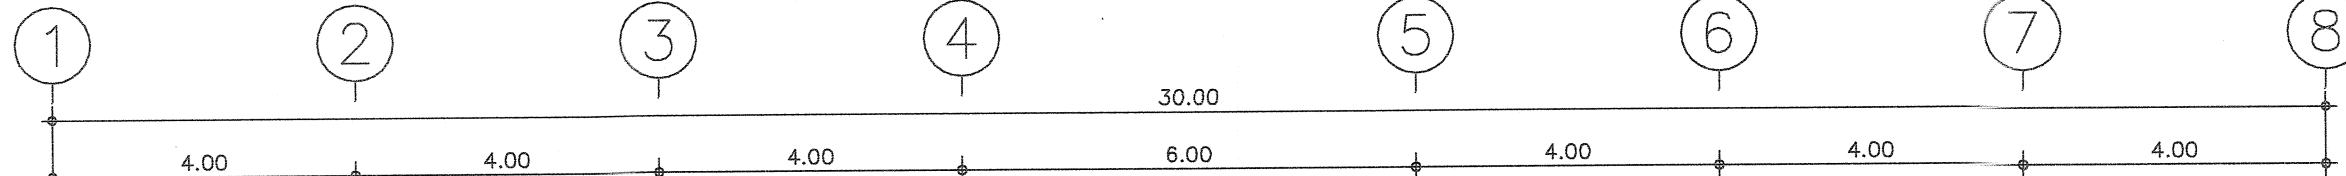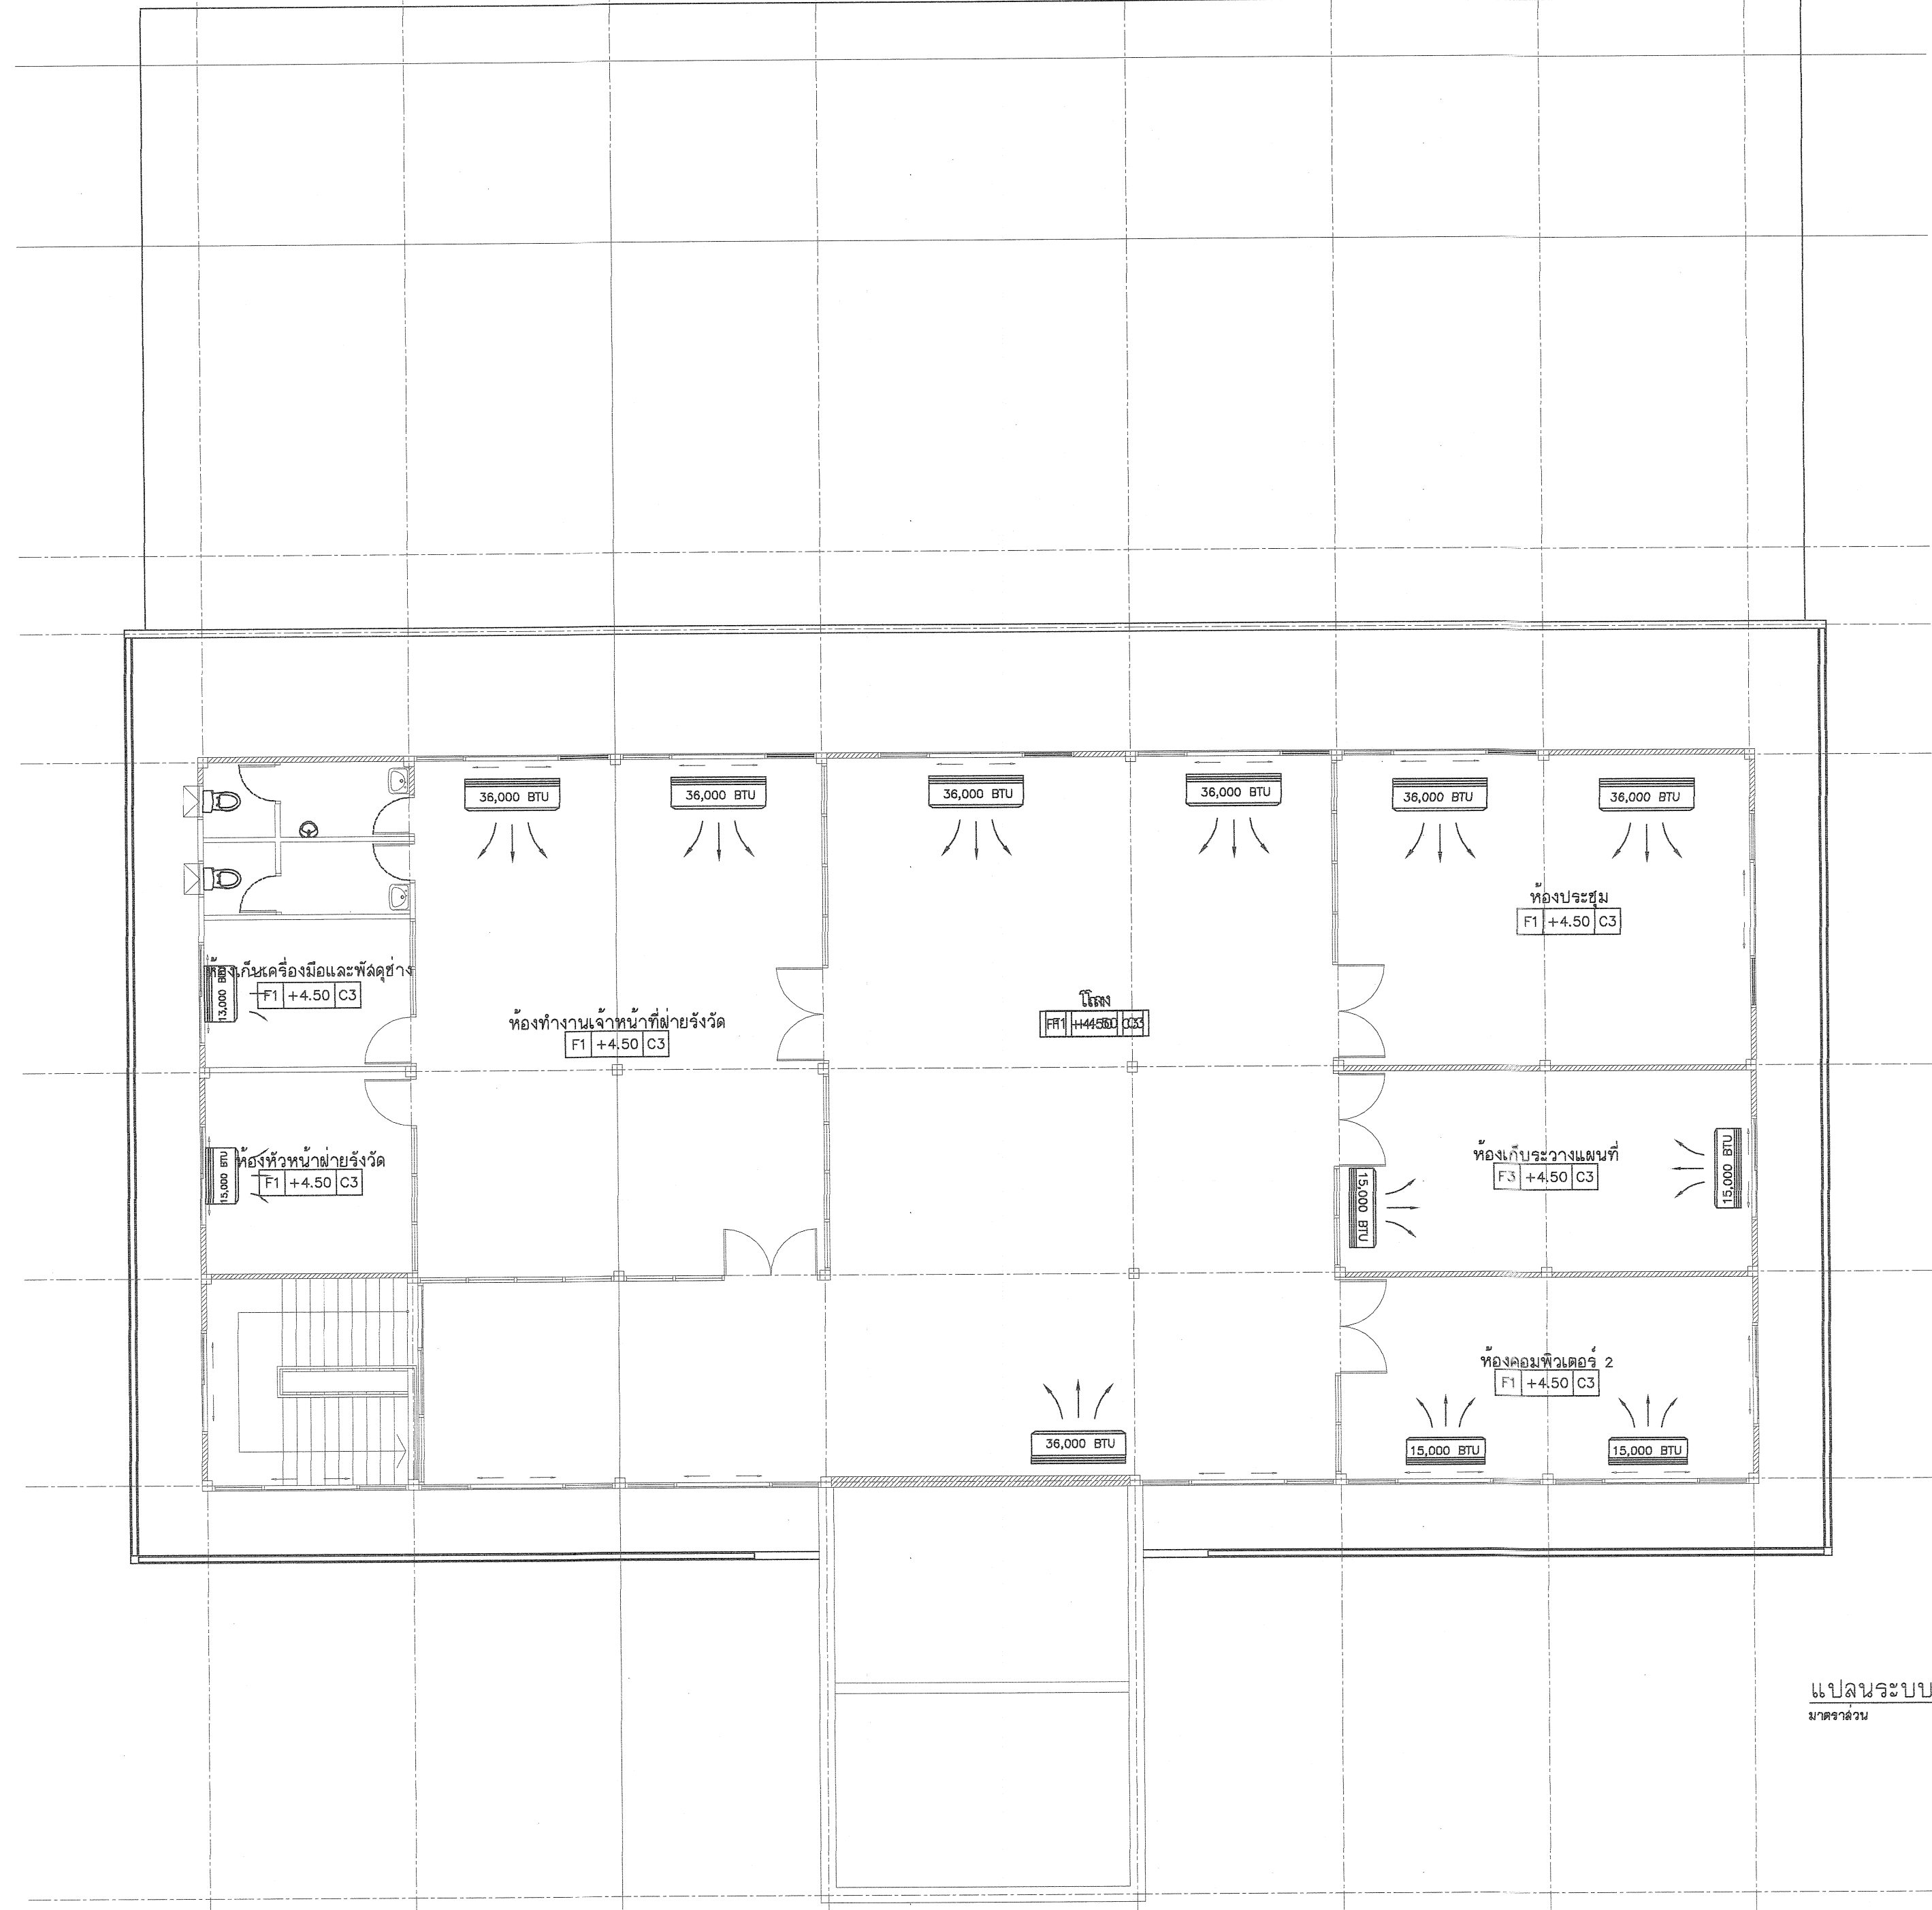

แปลนระบบปรับอากาศชั้น 2
มาตราส่วน 1 : 100



กรมที่ดิน

กองที่ดิน

ฝ่ายแบบแผนและควบคุมการก่อสร้าง

PROJECT NAME
ชื่อโครงการ

สำนักงานที่ดิน

ขนาด 1,293 ตารางเมตร

สถานที่

OWNER
เจ้าของที่ดิน

กรมที่ดิน

เขียนแบบ
อินทรพงษ์ สิงห์น้อย

ผู้ตรวจ

ออกแบบ
เมธี วิริยา

วิศวกร
เมธี วิริยา

ตรวจ
นิวัฒน์ ชะวนสุข

หัวหน้าฝ่าย
เมธี วิริยา

ผู้ดำเนินการกองที่ดิน
ชาติ สันตุไทย

เซ็นเซอร์
สมคิด ศรี

อนุมัติ
ศิริพงษ์ ทานตระกูล

REVISION : 7 กันยายน 2558

NO.	DESCRIPTION	DATE

Project No. 13-58


Drawing No. EE-05

DRAWING TITLE

แปลนระบบปรับอากาศ

ชั้น 2

Scale. 1:100

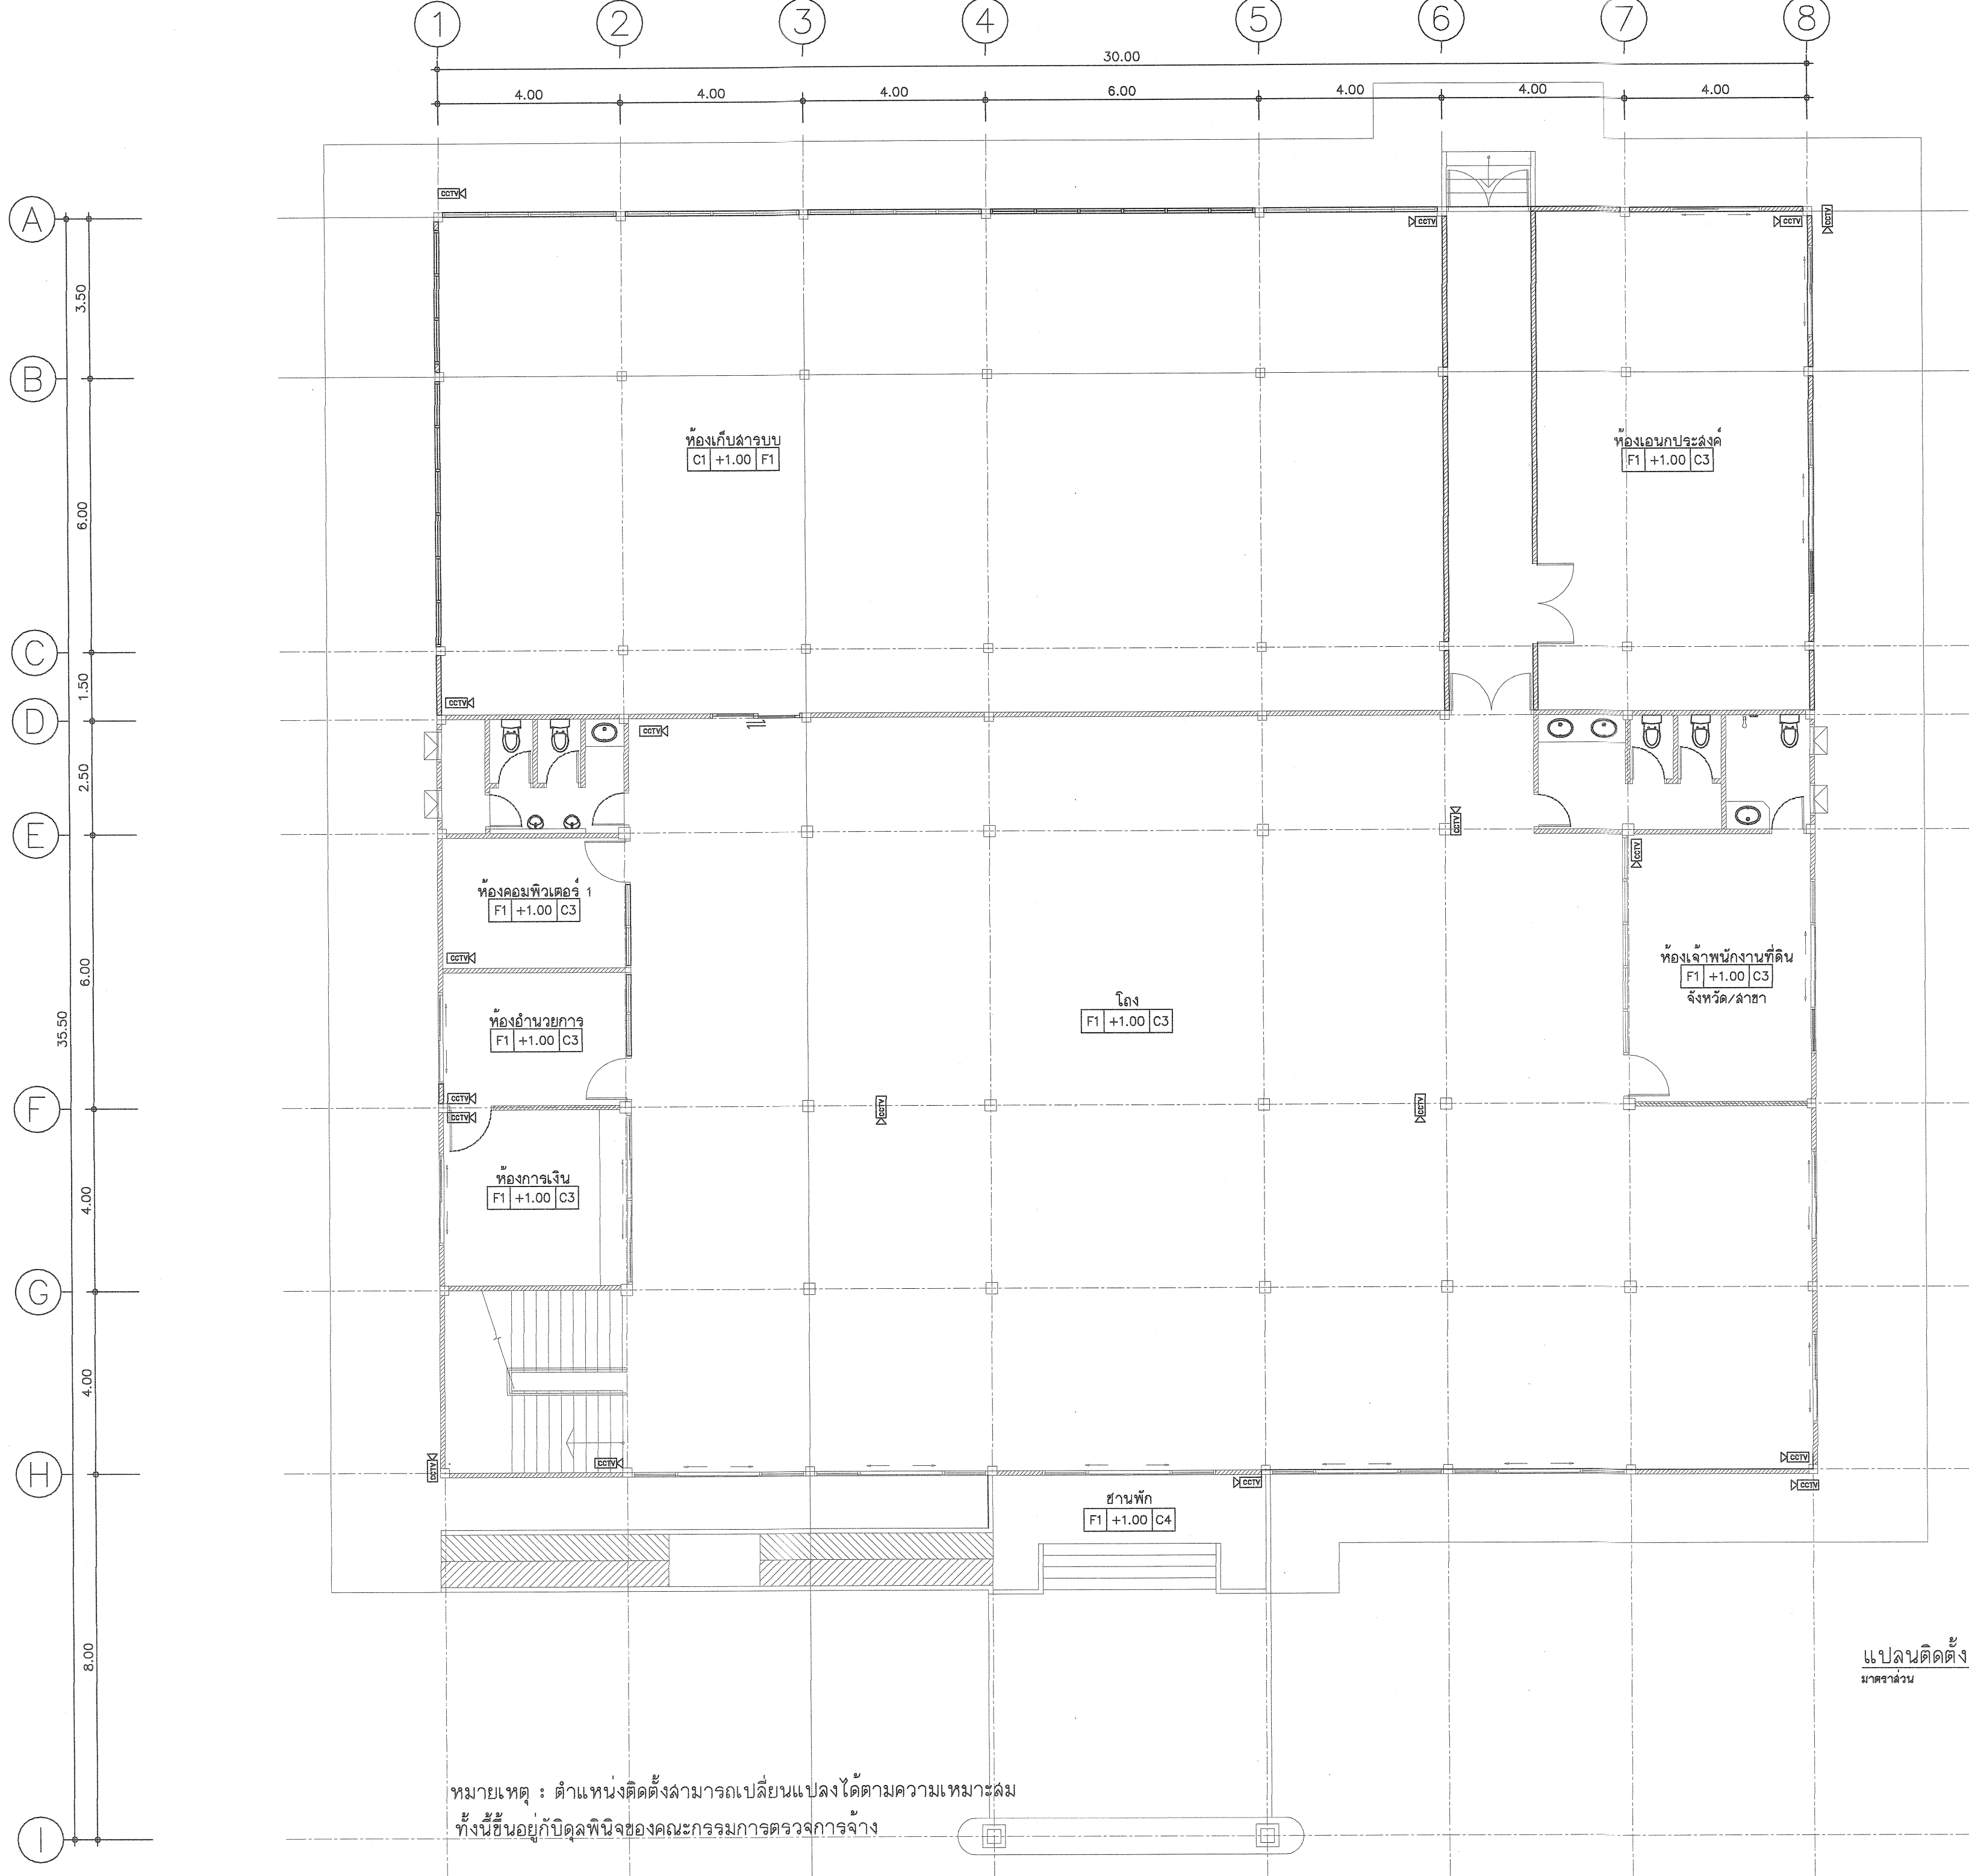

หมายเหตุ : ตำแหน่งติดตั้งสามารถเปลี่ยนแปลงได้ตามความเหมาะสม
ทั้งนี้ขึ้นอยู่กับดุลพินิจของคณะกรรมการตรวจการจ้าง

แปลนติดตั้ง cctv ชั้น 1
มาตราส่วน 1 : 100



กรมที่ดิน

 
กองพัสดุ
ฝ่ายแบบแผนและควบคุมการก่อสร้าง

PROJECT NAME
ชื่อโครงการ
สำนักงานที่ดิน
ขนาด 1,293 ตารางเมตร

สถานที่
OWNER
เจ้าของที่ดิน
เขียนแบบ
สถาปนิก/วิศวกร
อ.สุพจน์

ออกแบบ
เมธี วิริยา 

วิศวกร
เมธี วิริยา 

ตรวจ
นักวิชา **ส.ชวนสุข**


หัวหน้าฝ่าย
เมธี วิริยา 

ผู้อำนวยการกองพัสดุ
ชาติ สันติไทย
25.50

เห็นชอบ
สมคิด ศรี


อนุมัติ
ศิริพงษ์ ทานตระกูล





REVISION : 7 กันยายน 2558

NO.	DESCRIPTION	DATE

Project No. 13-58
Drawing No. EE-06

DRAWING TITLE
แปลนติดตั้ง CCTV ชั้น 1

Scale. 1:100

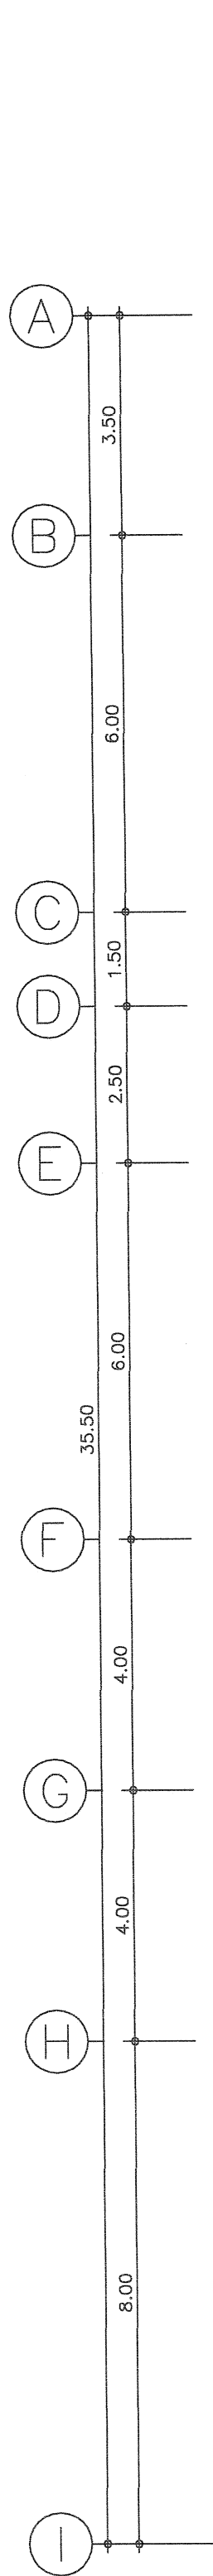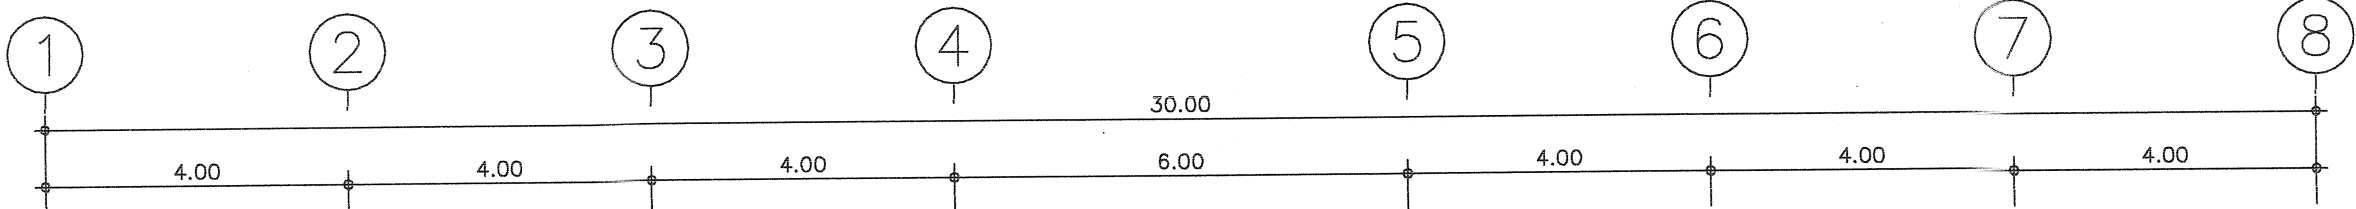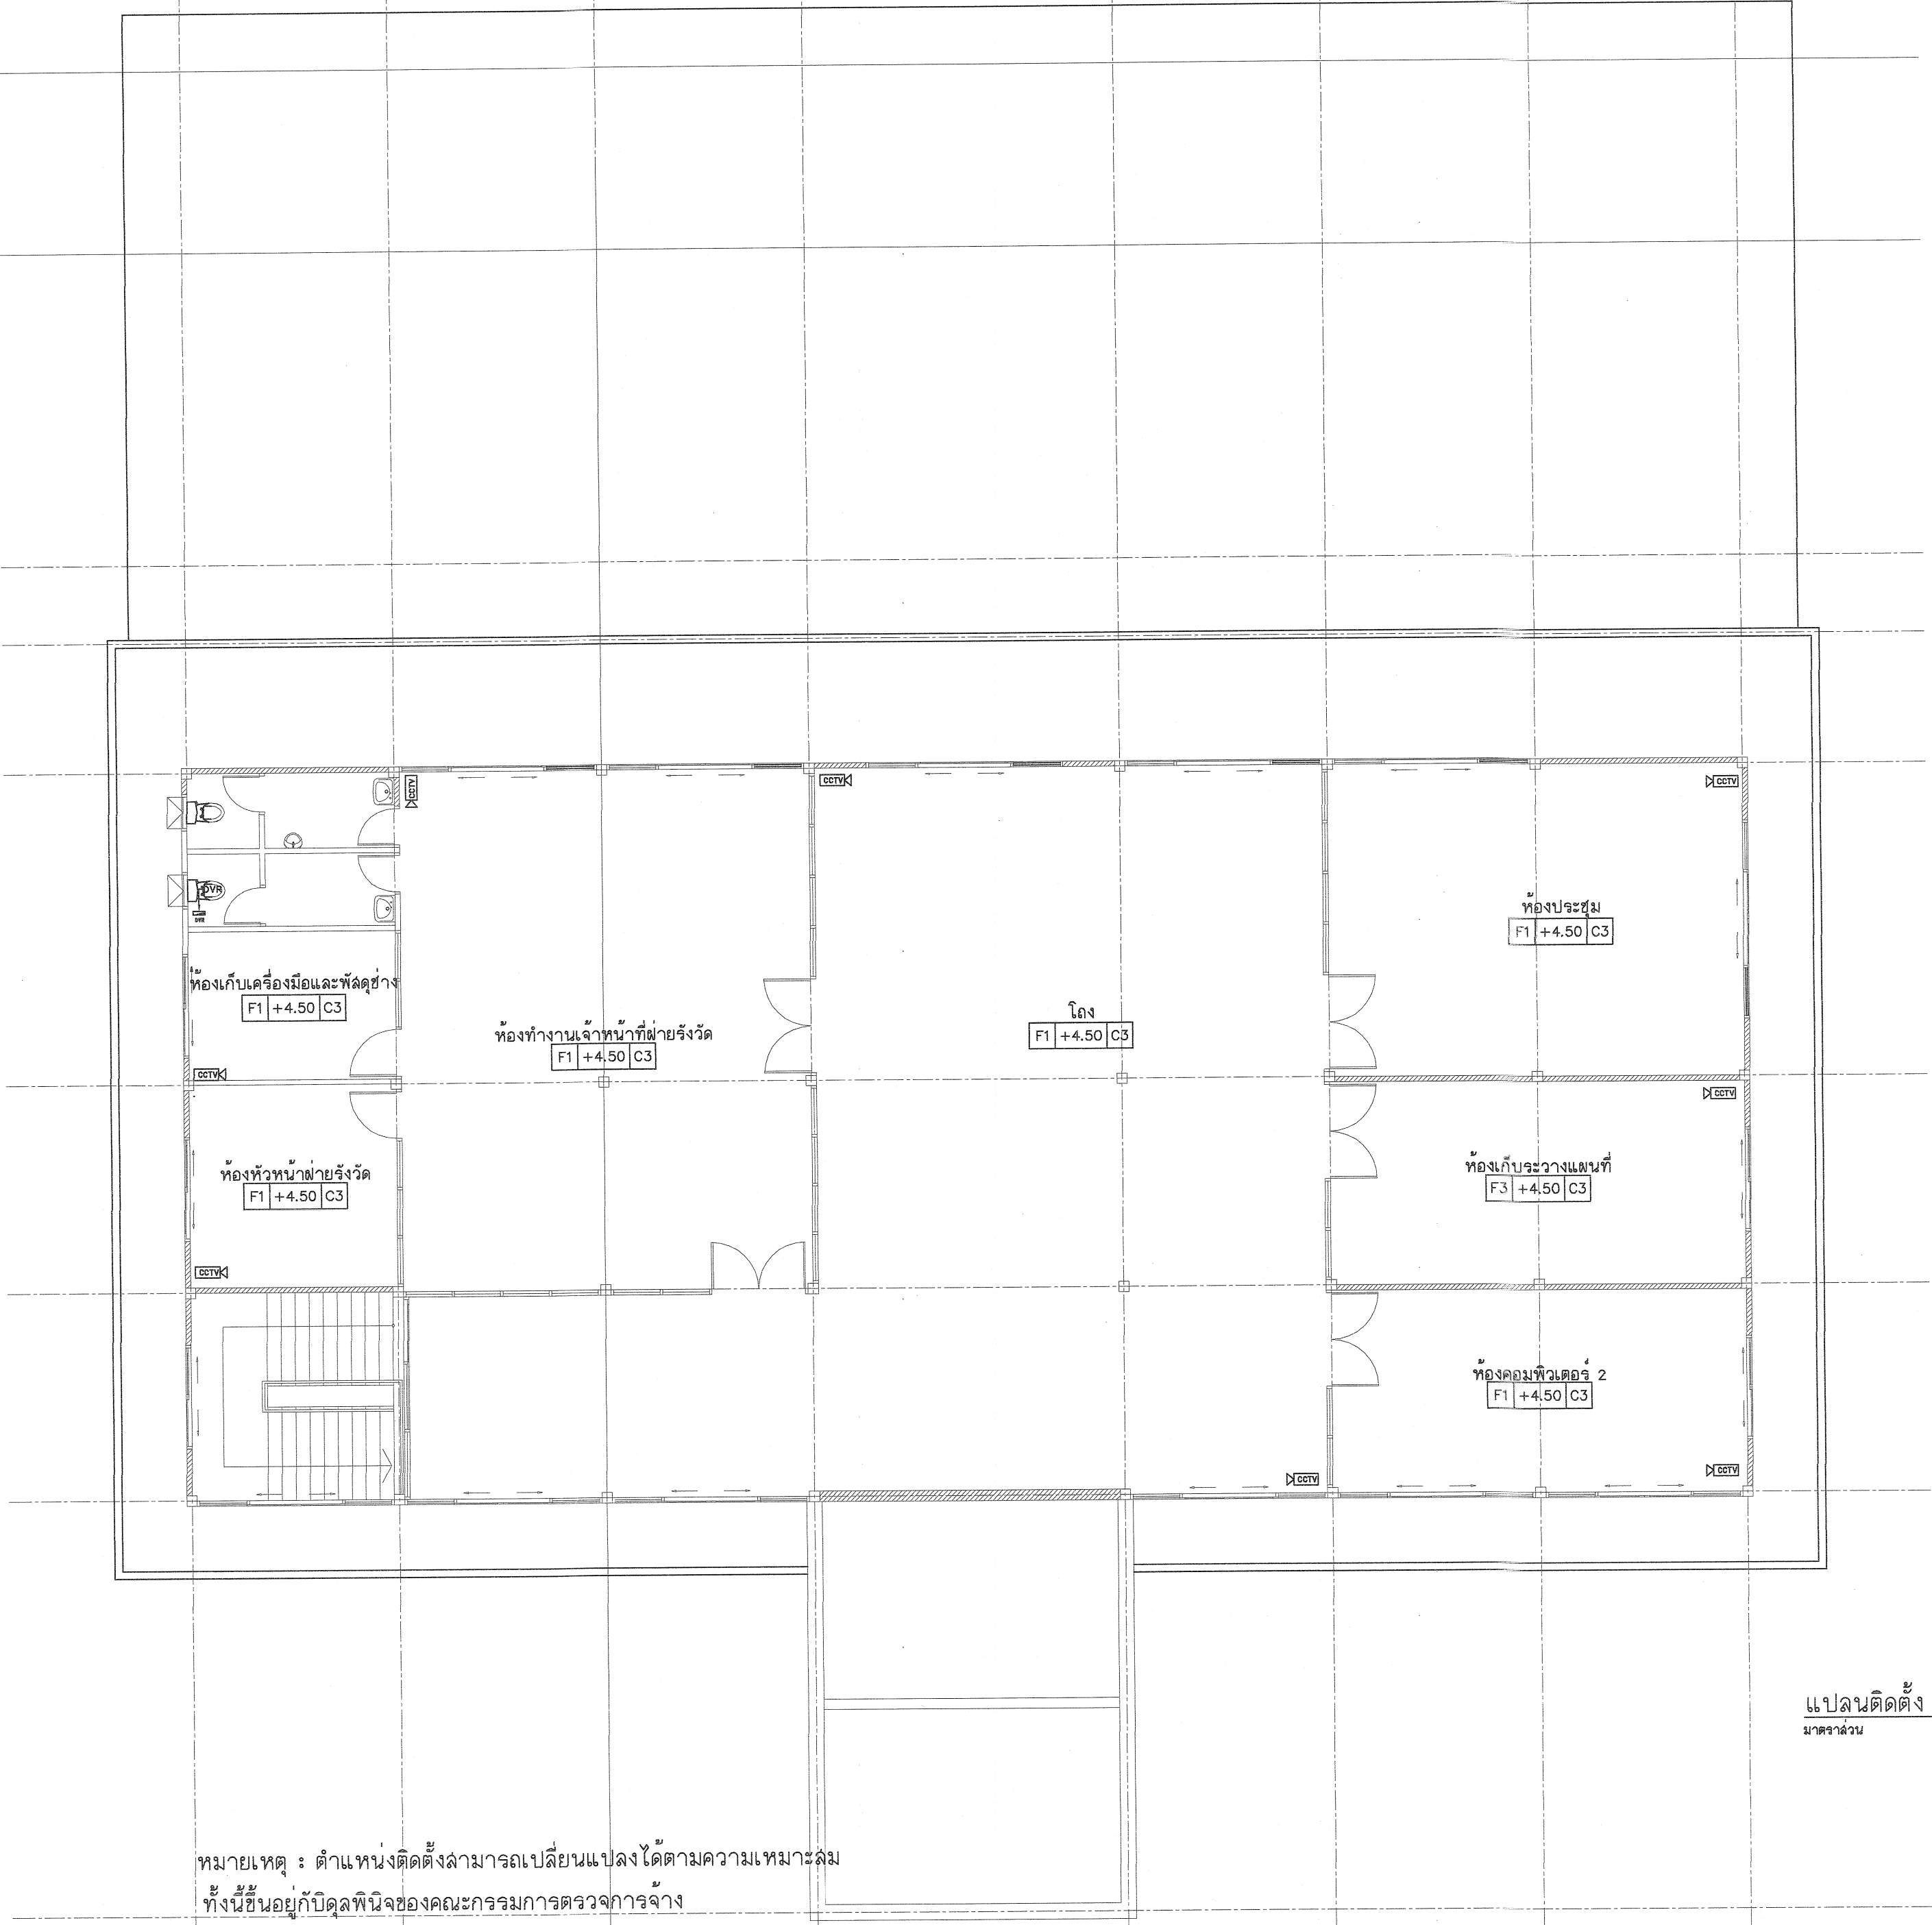

หมายเหตุ : ตำแหน่งติดตั้งสามารถเปลี่ยนแปลงได้ตามความเหมาะสม
ทั้งนี้ขึ้นอยู่กับดุลพินิจของคณะกรรมการตรวจการจ้าง

แปลนติดตั้ง cctv ชั้น 2
มาตราส่วน 1 : 100



กรมที่ดิน

กองที่ดิน

ฝ่ายแบบแผนและควบคุมการก่อสร้าง

PROJECT NAME
ชื่อโครงการ

สำนักงานที่ดิน

ขนาด 1,293 ตารางเมตร

สถานที่

OWNER
เจ้าของ

กรมที่ดิน

เขียนแบบ

นิติกร พงษ์ สิงห์พูน

ผู้ตรวจ

ออกแบบ

เมธี วิริยา

วิศวกร

เมธี วิริยา

ตรวจ

นิติกร พงษ์ สิงห์พูน

หัวหน้าฝ่าย

เมธี วิริยา

ผู้อำนวยการกองที่ดิน

ชาติ ชื่นอุไทย

เห็นชอบ

สมศักดิ์ ศรี

อนุมัติ

ศิริพงษ์ ทานตระกูล

REVISION : 7 กันยายน 2558

NO.	DESCRIPTION	DATE

Project No. 13-58

Drawing No. EE-07

DRAWING TITLE

แปลนติดตั้ง CCTV ชั้น 2

Scale. 1:100

PANELBOARD LOAD SCHEDULE

Project : สำนักงานที่ดิน LOCATION : 1st FL
PANEL : LP1 MOUNTING : SURFACE
capacity 18 CKT FROM : MDB

NO	DESCRIPTION	LOAD (VA)			CIRCUITBREAKER			WIRE SIZE	CONDUIT
		ØA	ØB	ØC	POLE	AT	AF		
1	LIGHTNING	130			1	16	50	THW 2X2.5 sq.mm	EMT 1/2"
3	LIGHTNING		580		1	16	50	THW 2X2.5 sq.mm	EMT 1/2"
5	LIGHTNING			130	1	16	50	THW 2X2.5 sq.mm	EMT 1/2"
2	LIGHTNING	870			1	16	50	THW 2X2.5 sq.mm	EMT 1/2"
4	LIGHTNING		100		1	16	50	THW 2X2.5 sq.mm	EMT 1/2"
6	LIGHTNING			580	1	16	50	THW 2X2.5 sq.mm	EMT 1/2"
7	LIGHTNING	1080			1	16	50	THW 2X2.5 sq.mm	EMT 1/2"
9	LIGHTNING		720		1	16	50	THW 2X2.5 sq.mm	EMT 1/2"
11	LIGHTNING			720	1	16	50	THW 2X2.5 sq.mm	EMT 1/2"
8	LIGHTNING	440			1	16	50	THW 2X2.5 sq.mm	EMT 1/2"
10	LIGHTNING		150		1	16	50	THW 2X2.5 sq.mm	EMT 1/2"
12	LIGHTNING			300	1	16	50	THW 2X2.5 sq.mm	EMT 1/2"
13	LIGHTNING	220			1	16	50	THW 2X2.5 sq.mm	EMT 1/2"
15	RECEPTION		1,800		1	16	50	THW 2X2.5 sq.mm G-2.5	EMT 1/2"
17	SPACE			1,000	1	16	50	THW 2X2.5 sq.mm	EMT 1/2"
14	RECEPTION	1,500			1	16	50	THW 2X2.5 sq.mm G-2.5	EMT 1/2"
16	SPACE		500		1	16	50	THW 2X2.5 sq.mm	EMT 1/2"
18	SPACE			1,000	1	16	50	THW 2X2.5 sq.mm	EMT 1/2"
TOTAL CONNECTED LOAD (VA)		4,240	3,850	3,730	MAIN CB 3P 50AT 100AF 25KA			THW4X16sq.mm G6sq.mm	
		11,820						WIRE WAY 2"X4"	

LOAD SCHEDULE

Project : สำนักงานที่ดิน
PANEL : LP.1A
capacity 18 CKT BRANCH CB >> 6KA

LOCATION ; FL.1
MOUNTING ; SURFACE
FROM ; MDB

NO	DESCRIPTION	LOAD (VA)			CIRCUITBREAKER			WIRE SIZE	CONDUIT WIRE WAY
		A	B	C	POLE	AT	AF		
1	AIR CONDITION	1,950			1	32	50	VAF 2 X 6 sq.mm.	-
2	AIR CONDITION		1,950		1	32	50	VAF 2 X 6 sq.mm.	-
3	AIR CONDITION			1,950	1	32	50	VAF 2 X 6 sq.mm.	-
4	AIR CONDITION	2,600			1	32	50	VAF 2 X 6 sq.mm.	-
5	AIR CONDITION		2,600		1	32	50	VAF 2 X 6 sq.mm.	-
6	AIR CONDITION			3,850	1	32	50	VAF 2 X 6 sq.mm.	-
7	AIR CONDITION	3,850			1	32	50	VAF 2 X 6 sq.mm.	-
8	AIR CONDITION		3,850		1	32	50	VAF 2 X 6 sq.mm.	-
9	AIR CONDITION			3,850	1	32	50	VAF 2 X 6 sq.mm.	-
10	AIR CONDITION	3,850			1	32	50	VAF 2 X 6 sq.mm.	-
11	AIR CONDITION		3,850		1	32	50	VAF 2 X 6 sq.mm.	-
12	AIR CONDITION			3,850	1	32	50	VAF 2 X 6 sq.mm.	-
13	AIR CONDITION	3,850			1	32	50	VAF 2 X 6 sq.mm.	-
14	AIR CONDITION		3,850		1	32	50	VAF 2 X 6 sq.mm.	-
15	AIR CONDITION			3,850	1	32	50	VAF 2 X 6 sq.mm.	-
16	SPACE	-	-	-	-	-	-	-	-
17	SPACE	-	-	-	-	-	-	-	-
18	SPACE	-	-	-	-	-	-	-	-
TOTAL CONNECTED LOAD (VA)		16,100	16,100	17,350	MAIN CB.3P 90 AT 100 AF IC 25KA			THW4X35 sq.mm. 1X10 sq.mm.	WIRE WAY 2''X4''
		49,550							



กรมที่ดิน

 
กองพัสดุ
ฝ่ายแบบแผนและควบคุมการก่อสร้าง

PROJECT NAME
ชื่อโครงการ
สำนักงานที่ดิน
ขนาด 1293 ตารางเมตร

สถานที่
OWNER
เจ้าของ **กรมที่ดิน**
เขียนแบบ
สถาปนิก **สิงหนุณย์**
ผู้ตรวจ


ออกแบบ
เมธี วิริยา 

วิศวกร
เมธี วิริยา 

ตรวจ
นิวัฒน์ ชะวนสุข


หัวหน้าฝ่าย
เมธี วิริยา 

 ผู้อำนวยการกองพัสดุ
ชาติ ชื่นอุไทย


เห็นชอบ
สมคิด ศรี


อนุมัติ
ศิริพงษ์ ทานตระกูล


REVISION : 7 กันยายน 2558

NO.	DESCRIPTION	DATE


Project No. **13-58**
Drawing No. **EE-08**

DRAWING TITLE
ผังระบบไฟฟ้า

Scale.

PANELBOARD LOAD SCHDULE									
Project		สำนักงานที่ดิน			LOCATION			2st FL	
PANEL		LP2			MOUTING			SURFACE	
capacity		18			FROM			MDB	
NO	DESCRIPTION	LOAD (VA)			CIRCUITBREAKER			WIRE SIZE	CONDUIT
		ØA	ØB	ØC	POLE	AT	AF		
1	LIGHTNING	260			1	16	50	THW 2X2.5 sq.mm	EMT 1/2"
3	LIGHTNING		510		1	16	50	THW 2X2.5 sq.mm	EMT 1/2"
5	LIGHTNING			340	1	16	50	THW 2X2.5 sq.mm	EMT 1/2"
2	LIGHTNING	510			1	16	50	THW 2X2.5 sq.mm	EMT 1/2"
4	LIGHTNING		430		1	16	50	THW 2X2.5 sq.mm	EMT 1/2"
6	LIGHTNING			510	1	16	50	THW 2X2.5 sq.mm	EMT 1/2"
7	LIGHTNING	770			1	16	50	THW 2X2.5 sq.mm	EMT 1/2"
9	LIGHTNING		850		1	16	50	THW 2X2.5 sq.mm	EMT 1/2"
11	RECEPTION			1,800	1	16	50	THW 2X2.5 sq.mm G-2.5	EMT 1/2"
8	LIGHTNING	170			1	16	50	THW 2X2.5 sq.mm	EMT 1/2"
10	LIGHTNING		260		1	16	50	THW 2X2.5 sq.mm	EMT 1/2"
12	RECEPTION	1,300			1	16	50	THW 2X2.5 sq.mm G-2.5	EMT 1/2"
13	LIGHTNING		800		1	16	50	THW 2X2.5 sq.mm	EMT 1/2"
15	LIGHTNING			300	1	16	50	THW 2X2.5 sq.mm	EMT 1/2"
17	SPACE							-	-
14	SPACE							-	-
16	SPACE							-	-
18	SPACE							-	-
TOTAL CONNECTED LOAD (VA)		3,010	2,850	2,950	MAIN CB 3P 50AT 100AF 25KA			THW4X16sq.mm G6sq.mm	
		8,810						WIRE WAY 2"x4"	

Project : สำนักงานที่ดิน				LOAD SCHDULE			LOCATION ; FL.2		
PANEL : LP.2A							MOUTING ; SURFACE		
capacity 18 CKT				BRANCH CB >> 6KA			FROM ; MDB		
NO	DESCRIPTION	LOAD (VA)			CIRCUITBREAKER			WIRE SIZE	CONDUIT WIRE WAY
		A	B	C	POLE	AT	AF		
1	AIR CONDITION	1,950			1	32	50	VAF 2 X 6 sq.mm.	-
2	AIR CONDITION		3,850		1	32	50	VAF 2 X 6 sq.mm.	-
3	AIR CONDITION			3,850	1	32	50	VAF 2 X 6 sq.mm.	-
4	AIR CONDITION	3,850			1	32	50	VAF 2 X 6 sq.mm.	-
5	AIR CONDITION		3,850		1	32	50	VAF 2 X 6 sq.mm.	-
6	AIR CONDITION			3,850	1	32	50	VAF 2 X 6 sq.mm.	-
7	AIR CONDITION	3,850			1	32	50	VAF 2 X 6 sq.mm.	-
8	AIR CONDITION		3,850		1	32	50	VAF 2 X 6 sq.mm.	-
9	AIR CONDITION			3,850	1	32	50	VAF 2 X 6 sq.mm.	-
10	AIR CONDITION	1,700	-	-	1	32	50	VAF 2 X 6 sq.mm.	-
11	SPACE	-	-	-	-	-	-	-	-
12	SPACE	-	-	-	-	-	-	-	-
13	SPACE	-	-	-	-	-	-	-	-
14	SPACE	-	-	-	-	-	-	-	-
15	SPACE	-	-	-	-	-	-	-	-
16	SPACE	-	-	-	-	-	-	-	-
17	SPACE	-	-	-	-	-	-	-	-
18	SPACE	-	-	-	-	-	-	-	-
TOTAL CONNECTED LOAD (VA)		11,350	11,550	11,550	MAIN CB.3P 90 AT 100 AF IC 25KA			THW4X35 sq.mm.	WIRE WAY 2"x4"
		34,450						1X10 sq.mm.	

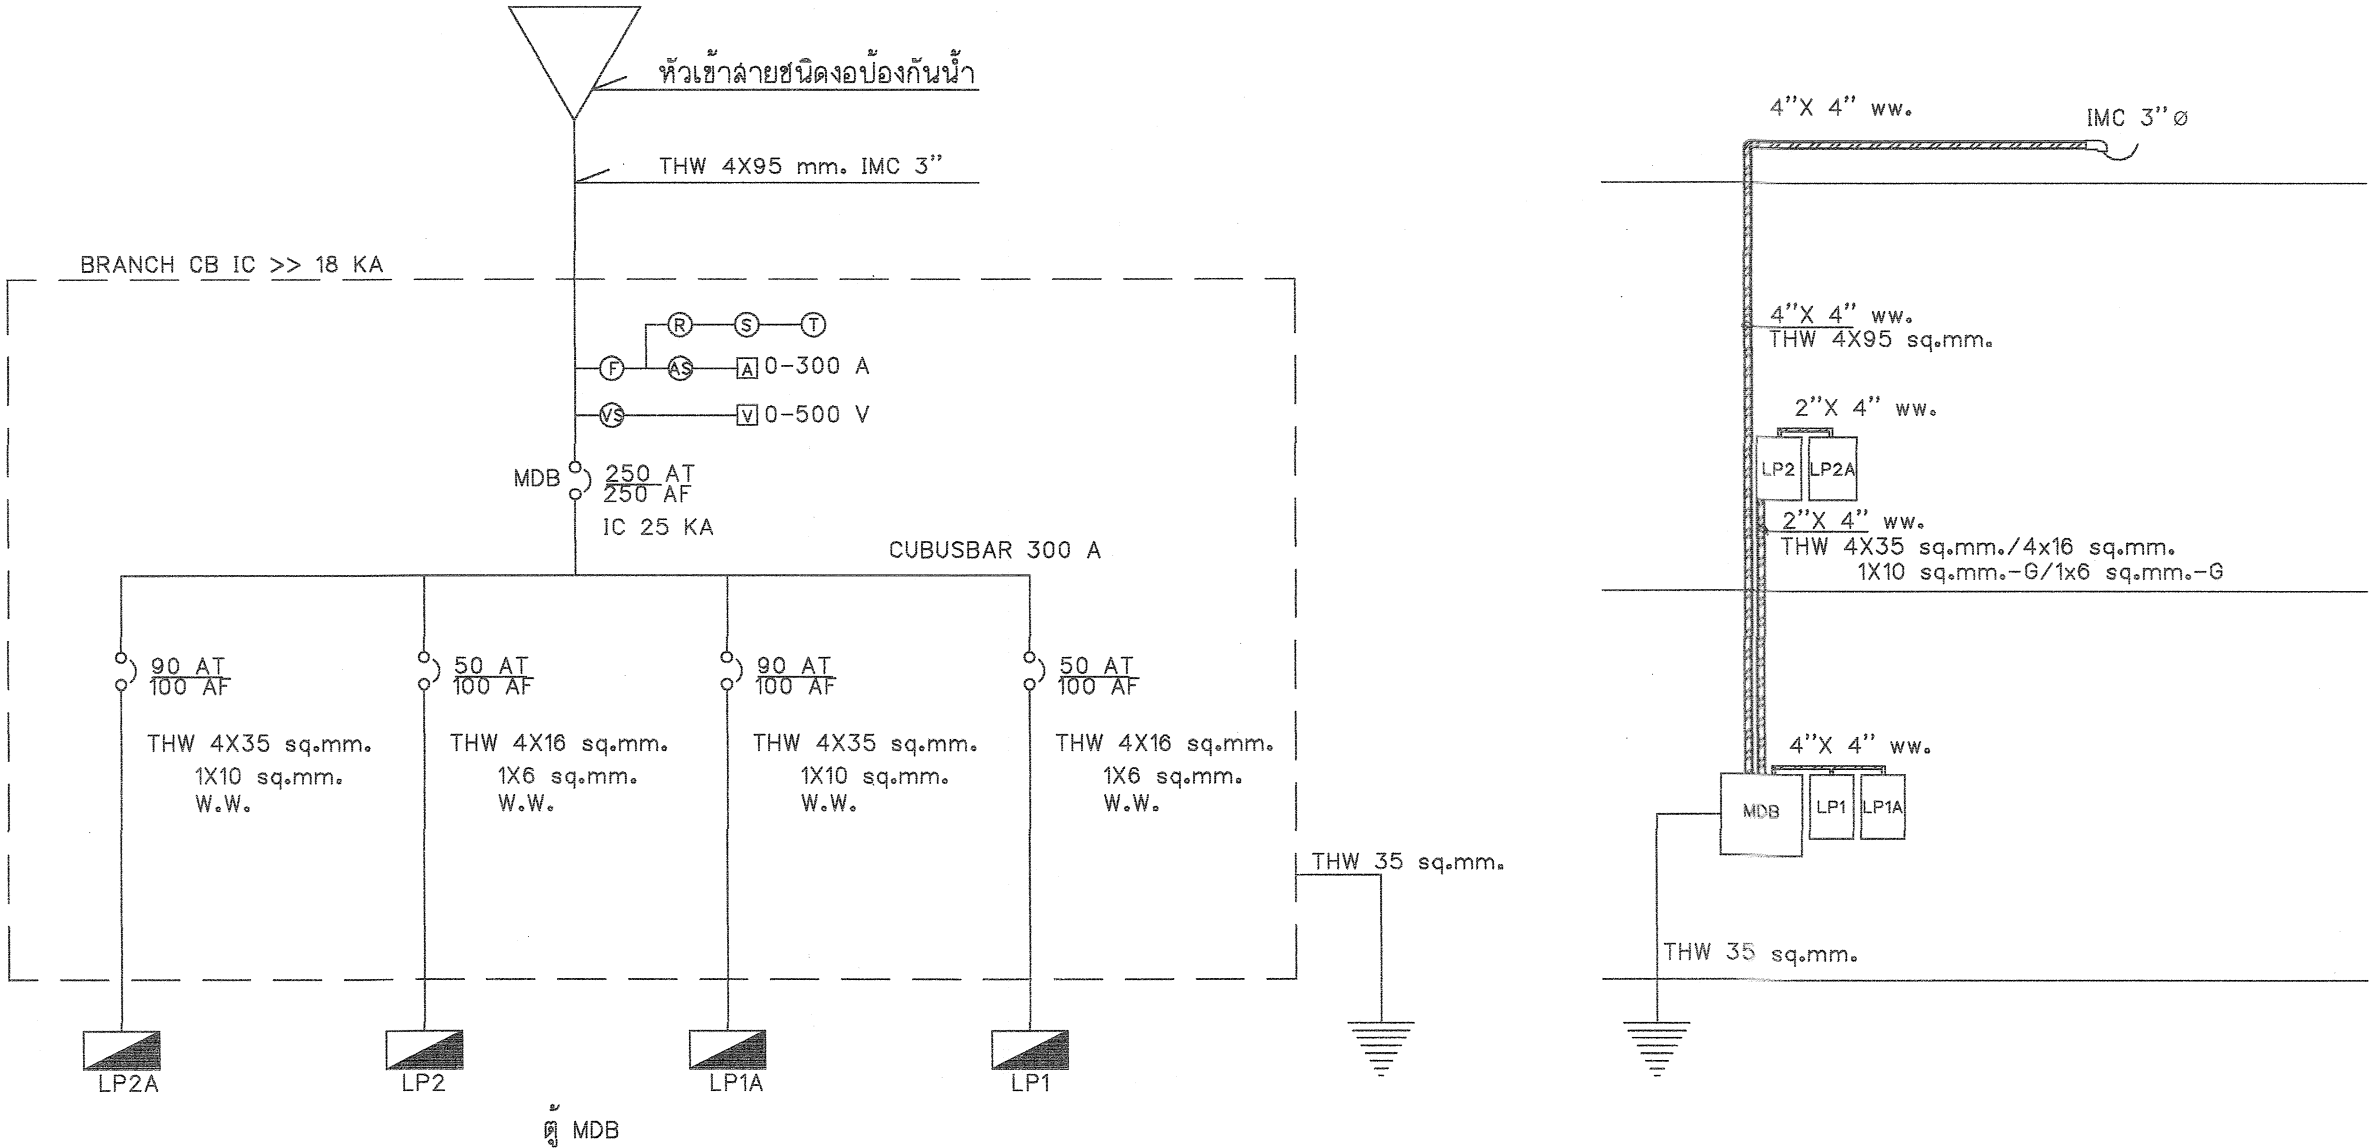



กรมที่ดิน

กองพัสดุ
ฝ่ายแบบแผนและควบคุมการก่อสร้าง

PROJECT NAME
ชื่อโครงการ
สำนักงานที่ดิน
ขนาด 1,293 ตารางเมตร

สถานที่
OWNER
เจ้าของตง **กรมที่ดิน**

เขียนแบบ
นักวิชาชีพ **สิงหนุณย์**
ณัฐพงษ์

ออกแบบ
เมธี **วิริยา**

วิศวกร
เมธี **วิริยา**

ตรวจ
นักวิชาชีพ **สงวนสุข**
ณัฐพงษ์

หัวหน้าฝ่าย
เมธี **วิริยา**

ผู้อำนวยการกองพัสดุ
ชาติ **ชินสุไทย**
ณัฐพงษ์

เพ็ญชลบ
สมคิด **ศรี**
ณัฐพงษ์

อนุมัติ
ศิริพงษ์ **ทวนตระกูล**
ณัฐพงษ์

REVISION : 7 กันยายน 2558

NO.	DESCRIPTION	DATE

Project No. **13-58**
Drawing No. **EE-09**

DRAWING TITLE
ผังระบบไฟฟ้า

Scale.

กล้องโทรทัศน์วงจรปิด

1. กล้องโทรทัศน์วงจรปิดชนิดไอพี แบบมุมมองคงที่สำหรับติดตั้งภายในอาคาร (Indoor IP Fixed Camera) จำนวน 20 ชุด
- คุณลักษณะพื้นฐาน
- มีความละเอียดของภาพสูงสุดไม่น้อยกว่า 1,280x720 pixel หรือไม่น้อยกว่า 921,600 pixel
 - มี Frame rate ไม่น้อยกว่า 25 ภาพต่อวินาที
 - ใช้เทคโนโลยี Day/Night สำหรับการแสดงภาพได้ทั้งกลางวันและกลางคืนโดยอัตโนมัติ
 - มีความไวแสงน้อยสุด ไม่มากกว่า 0.8 LUX สำหรับการแสดงภาพสี (Color) และ ไม่มากกว่า 0.3 LUX สำหรับการแสดงภาพขาวดำ (Black/White)
 - มีขนาดตัวรับภาพ (Image Sensor) ไม่น้อยกว่า 1/3 นิ้ว
 - มีผลต่างค่าความยาวโฟกัสต่ำสุดกับค่าความยาวโฟกัสสูงสุดไม่น้อยกว่า 4.5 มิลลิเมตร
 - สามารถตรวจจับความเคลื่อนไหวอัตโนมัติ (Motion Detector) ได้
 - สามารถแสดงรายละเอียดของภาพที่มีความแตกต่างของแสงมาก (Wide Dynamic Range หรือ Super Dynamic Range) ได้
 - สามารถส่งสัญญาณภาพไปแสดงได้อย่างน้อย 2 แหล่ง
 - ได้รับความนิยมมาตรฐาน Onvif (Open Network Video Interface Forum)
 - สามารถส่งสัญญาณภาพได้ตามมาตรฐาน H.264 เป็นอย่างน้อย
 - สามารถใช้งานตามมาตรฐาน IPv4 และ IPv6 ได้
 - มีช่องเชื่อมต่อระบบเครือข่าย (Network Interface) แบบ 10/100 Base-T หรือดีกว่า และสามารถทำงานได้ตามมาตรฐาน IEEE 802.3af หรือ IEEE 802.3at ในช่องเดียวกันได้
 - มีช่องสำหรับบันทึกข้อมูลลงหน่วยความจำแบบ SD Card หรือ MicroSD Card
 - ได้รับความนิยมมาตรฐานความปลอดภัยต่อผู้ใช้งาน
 - ผู้ผลิตต้องได้รับมาตรฐานด้านการบริหารจัดการสิ่งแวดล้อม
 - ผู้ผลิตต้องได้รับมาตรฐานด้านการบริหารจัดการหรือการบริหารงานที่มีคุณภาพ
2. กล้องโทรทัศน์วงจรปิดชนิดไอพี แบบมุมมองคงที่สำหรับติดตั้งภายนอกอาคาร (Outdoor IP Infrared Camera) จำนวน 5 ชุด
- คุณลักษณะพื้นฐาน
- มีความละเอียดของภาพสูงสุดไม่น้อยกว่า 1,280x720 pixel หรือไม่น้อยกว่า 921,600 pixel
 - มี Frame rate ไม่น้อยกว่า 25 ภาพต่อวินาที
 - ใช้เทคโนโลยี Infraed (IR) สำหรับการแสดงภาพได้ทั้งกลางวันและกลางคืนโดยอัตโนมัติ
 - มีความไวแสงน้อยสุด ไม่มากกว่า 0.3 LUX สำหรับการแสดงภาพสี (Color) และ 0 LUX สำหรับการแสดงภาพอินฟราเรด (Infrared)
 - มีขนาดตัวรับภาพ (Image Sensor) ไม่น้อยกว่า 1/3 นิ้ว
 - มีผลต่างค่าความยาวโฟกัสต่ำสุดกับค่าความยาวโฟกัสสูงสุดไม่น้อยกว่า 4.5 มิลลิเมตร
 - สามารถตรวจจับความเคลื่อนไหวอัตโนมัติ (Motion Detector) ได้
 - สามารถแสดงรายละเอียดของภาพที่มีความแตกต่างของแสงมาก (Wide Dynamic Range หรือ Super Dynamic Range) ได้
 - สามารถส่งสัญญาณภาพไปแสดงได้อย่างน้อย 2 แหล่ง
 - ได้รับความนิยมมาตรฐาน Onvif (Open Network Video Interface Forum)
 - สามารถส่งสัญญาณภาพได้ตามมาตรฐาน H.264 เป็นอย่างน้อย
 - สามารถใช้งานตามมาตรฐาน IPv4 และ IPv6 ได้
 - มีช่องเชื่อมต่อระบบเครือข่าย (Network Interface) แบบ 10/100 Base-T หรือดีกว่า และสามารถทำงานได้ตามมาตรฐาน IEEE 802.3af หรือ IEEE 802.3at ในช่องเดียวกันได้
 - มีช่องสำหรับบันทึกข้อมูลลงหน่วยความจำแบบ SD Card หรือ MicroSD Card
 - ตัวกล้องได้มาตรฐาน IP66 หรือติดตั้งอุปกรณ์เพิ่มเติมสำหรับหุ้มกล่อง (Housing) ที่ได้มาตรฐาน IP66 หรือดีกว่า
 - ได้รับความนิยมมาตรฐานความปลอดภัยต่อผู้ใช้งาน
 - ผู้ผลิตต้องได้รับมาตรฐานด้านการบริหารจัดการสิ่งแวดล้อม
 - ผู้ผลิตต้องได้รับมาตรฐานด้านการบริหารจัดการหรือการบริหารงานที่มีคุณภาพ

1. อุปกรณ์บันทึกภาพผ่านเครือข่าย (NVR-Network Video Recorder) (จำนวน 1 เครื่อง)
- คุณลักษณะพื้นฐาน
- เป็นอุปกรณ์ที่ผลิตมาเพื่อบันทึกภาพจากกล้องวงจรปิดโดยเฉพาะ
 - สามารถบันทึกและบีบอัดภาพได้ตามมาตรฐาน MPEAG4 หรือ H.264 หรือดีกว่า
 - มีช่องเชื่อมต่อระบบเครือข่าย (Network Interface) แบบ 10/100 Base-T จำนวนไม่น้อยกว่า 1 ช่อง
 - สามารถบันทึกภาพและลงภาพเพื่อแสดงผลที่ความละเอียดของภาพสูงสุดไม่น้อยกว่า 1,920x1,080 pixel หรือไม่น้อยกว่า 2,073, 600 pixel
 - สามารถใช้งานกับมาตรฐาน HTTP,SMTP, NTP หรือ SNTP, TCL/IP ได้เป็นอย่างน้อย
 - มีหน่วยจัดเก็บข้อมูล (Hard Disk) ชนิด SATA ขนาดความจุรวมไม่น้อยกว่า 8 TB
 - มีช่องเชื่อมต่อ (Interface) แบบ USB จำนวนไม่น้อยกว่า 2 ช่อง
 - สามารถใช้งานตามมาตรฐาน IPv4 และ IPv6 ได้
 - สามารถแสดงภาพที่บันทึกจากกล้องโทรทัศน์วงจรปิดผ่านระบบเครือข่ายได้
 - ผู้ผลิตต้องได้รับมาตรฐานด้านการบริหารจัดการหรือบริหารงานที่มีคุณภาพ
4. จอภาพ (Monitor) จำนวน 2 เครื่อง
- 4.1 เป็นจอภาพแบบ แอล ดี ดี (LED) มีขนาดจอภาพไม่น้อยกว่า 32 นิ้ว
- 4.2 จอภาพความละเอียดภาพไม่น้อยกว่า 1920X1080 Pixel
- 4.3 มีช่องการเชื่อมต่อแบบ HDMI ไม่น้อยกว่า 1 ช่อง และรีโมทคอนโทรลสำหรับการควบคุม
- 4.4 มี Refresh Rate ไม่น้อยกว่า 60 Hz
- 4.5 สามารถออกแบบให้ติดตั้งแบบตั้งโต๊ะหรือแขวนติดผนังได้
5. เครื่องควบคุมและสำรองไฟฟ้า จำนวน 1 เครื่อง
- 5.1 มีกำลังไฟฟ้านานอกไม่น้อยกว่า 2Kva (1200 Watts)
- 5.2 สามารถรับแรงดันไฟฟ้าเข้าได้ที่ 220VAC, +20% หรือดีกว่า
- 5.3 สามารถจ่ายแรงดันไฟฟ้าออกได้ที่ 220VAC, +/-10% ในโหมดไฟฟ้าสำรองหรือดีกว่า
- 5.4 สามารถสำรองไฟฟ้าที่ Full Load ได้ไม่น้อยกว่า 5 นาที
- 5.5 มีการรับประกันสินค้าอย่างน้อย 2 ปี (ทั้งตัวเครื่อง และ แบตเตอรี่)

- ข้อกำหนดอื่นา
1. ตำแหน่งการติดตั้ง ผู้ควบคุมงานจะเป็นผู้กำหนด โดยความเห็นชอบของคณะกรรมการตรวจการจ้าง
 2. ผู้รับจ้างจะต้องทำการติดตั้งกล้องวงจรปิดพร้อมระบบต่างๆ ให้แล้วเสร็จเรียบร้อย และสามารถใช้งานได้ทั้งหมดแล้ว จึงจะสามารถส่งมอบงานได้



กรมที่ดิน

กองทัสศ

ตำแหน่งแทนและควบคุมการก่อสร้าง

PROJECT NAME

ชื่อโครงการ

สำนักงานที่ดิน

ขนาด 1,293 ตารางเมตร

สถานที่

OWNER

เจ้าของ กรมที่ดิน

เขียนแบบ

ณัฏฐพงษ์ สิงห์บุญ

ณัฏฐพงษ์

ออกแบบ

เมธี วิริยา

วิศวกร

เมธี วิริยา

ตรวจ

ณัฏฐพงษ์ สิงห์บุญ

หัวหน้าฝ่าย

เมธี วิริยา

ผู้อำนวยการกองทัสศ

ชาติ ชื่นอุไทย

เห็นชอบ

สมคิด ศรี

อนุมัติ

ศิริพงษ์ ท่านตระกูล

REVISION : 7 กันยายน 2558

NO.	DESCRIPTION	DATE

Project No. 13-58

Drawing No. EE-10

DRAWING TITLE

รายการประกอบแบบ

CCTV

Scale.

งานติดตั้งระบบเครือข่ายคอมพิวเตอร์พร้อมอุปกรณ์

1. งานติดตั้งระบบสายสัญญาณคอมพิวเตอร์ จำนวน 41 จุด
- สายสัญญาณคอมพิวเตอร์ชนิด Cat 6

- แผงกระจายสายสัญญาณคอมพิวเตอร์ Cat 6

- เต้ารับสายสัญญาณคอมพิวเตอร์ Cat 6 พร้อมฝา

- เต้ารับสายสัญญาณคอมพิวเตอร์ Cat 6

- สายต่อพ่วงสัญญาณ Utp Patch Cord
2. งานติดตั้งระบบสายสัญญาณไฟฟ้า จำนวน 41 จุด
- สายไฟฟ้าชนิดสายเดี่ยวขนาด 4 sq.mm สีน้ำเงิน,สีแดง,สีดำ,สีขาว

- สายไฟฟ้าชนิดสายเดี่ยวขนาด 2.5 sq.mm สีเขียว,สีน้ำเงิน,สีแดง,สีดำ,สีขาว

- สายไฟฟ้าชนิดสายเดี่ยวขนาด 1.5 mm สีเขียว

- เต้ารับไฟฟ้าตัวเมีย 3 ขา มีลายดิน

- ตู้โหลดไฟฟ้าขนาด 60 แอมป์ 3 เฟส 18 ช่อง จำนวน 1 ตู้

- เซอร์กิตเบรกเกอร์ขนาด 20 แอมป์
3. ตู้ RACK ขนาด 42 U 60x60 พร้อมรางไฟชนิด 12 ช่องเสียบและภายในตู้ต้องมีพัดลมระบายความร้อน จำนวน 3 ตัว
4. ติดตั้งอุปกรณ์กระจายสัญญาณขนาด 48 ช่องเสียบ 10/100/1000 HP
5. การเดินสายสัญญาณที่พื้น จะต้องเก็บและปกปิดสายสัญญาณด้วยรางอลูมิเนียมแบบหลังเต่าที่มีสภาพมั่นคงแข็งแรง และยึดกับพื้นด้วยสลัก

งานติดตั้งระบบปัดรคว

1. งานติดตั้งระบบปัดรคว
- เครื่องพัมป์ปัดรคว จำนวน 1 เครื่อง

- ชุดลำโพง NPE แขนวนผนัง จำนวน 1 คู่

- ชุด POWER AMP NPE จำนวน 1 เครื่อง

- ไมโครโฟน NPE พร้อมขาตั้ง จำนวน 1 ชุด

- อุปกรณ์ในการติดตั้งอื่นๆ



กรมที่ดิน

กองพัสดุ

ฝ่ายแบบแผนและควบคุมการก่อสร้าง

PROJECT NAME
ชื่อโครงการ

สำนักงานที่ดิน

ขนาด 1,293 ตารางเมตร

สถานที่

OWNER
เจ้าของ

กรมที่ดิน

เขียนแบบ

ณัฐพรพงษ์ สิงหนอย

ผู้ตรวจ

ออกแบบ

เมธี วิชา

วิศวกร

เมธี วิชา

ตรวจ

นิวัฒน์ ชะวนสุข

หัวหน้าฝ่าย

เมธี วิชา

ผู้อำนวยการกองพัสดุ

ชาติ ชื่นอุไทย

เห็นชอบ

สมคิด ศรี

อนุมัติ

ศิริพงษ์ ห่านตระกูล

REVISION: 7 กันยายน 2558

NO.	DESCRIPTION	DATE

Project No. 13-58

Drawing No. EE-11


DRAWING TITLE

รายการประกอบแบบ

ระบบสายสัญญาณ

คอมพิวเตอร์

Scale.

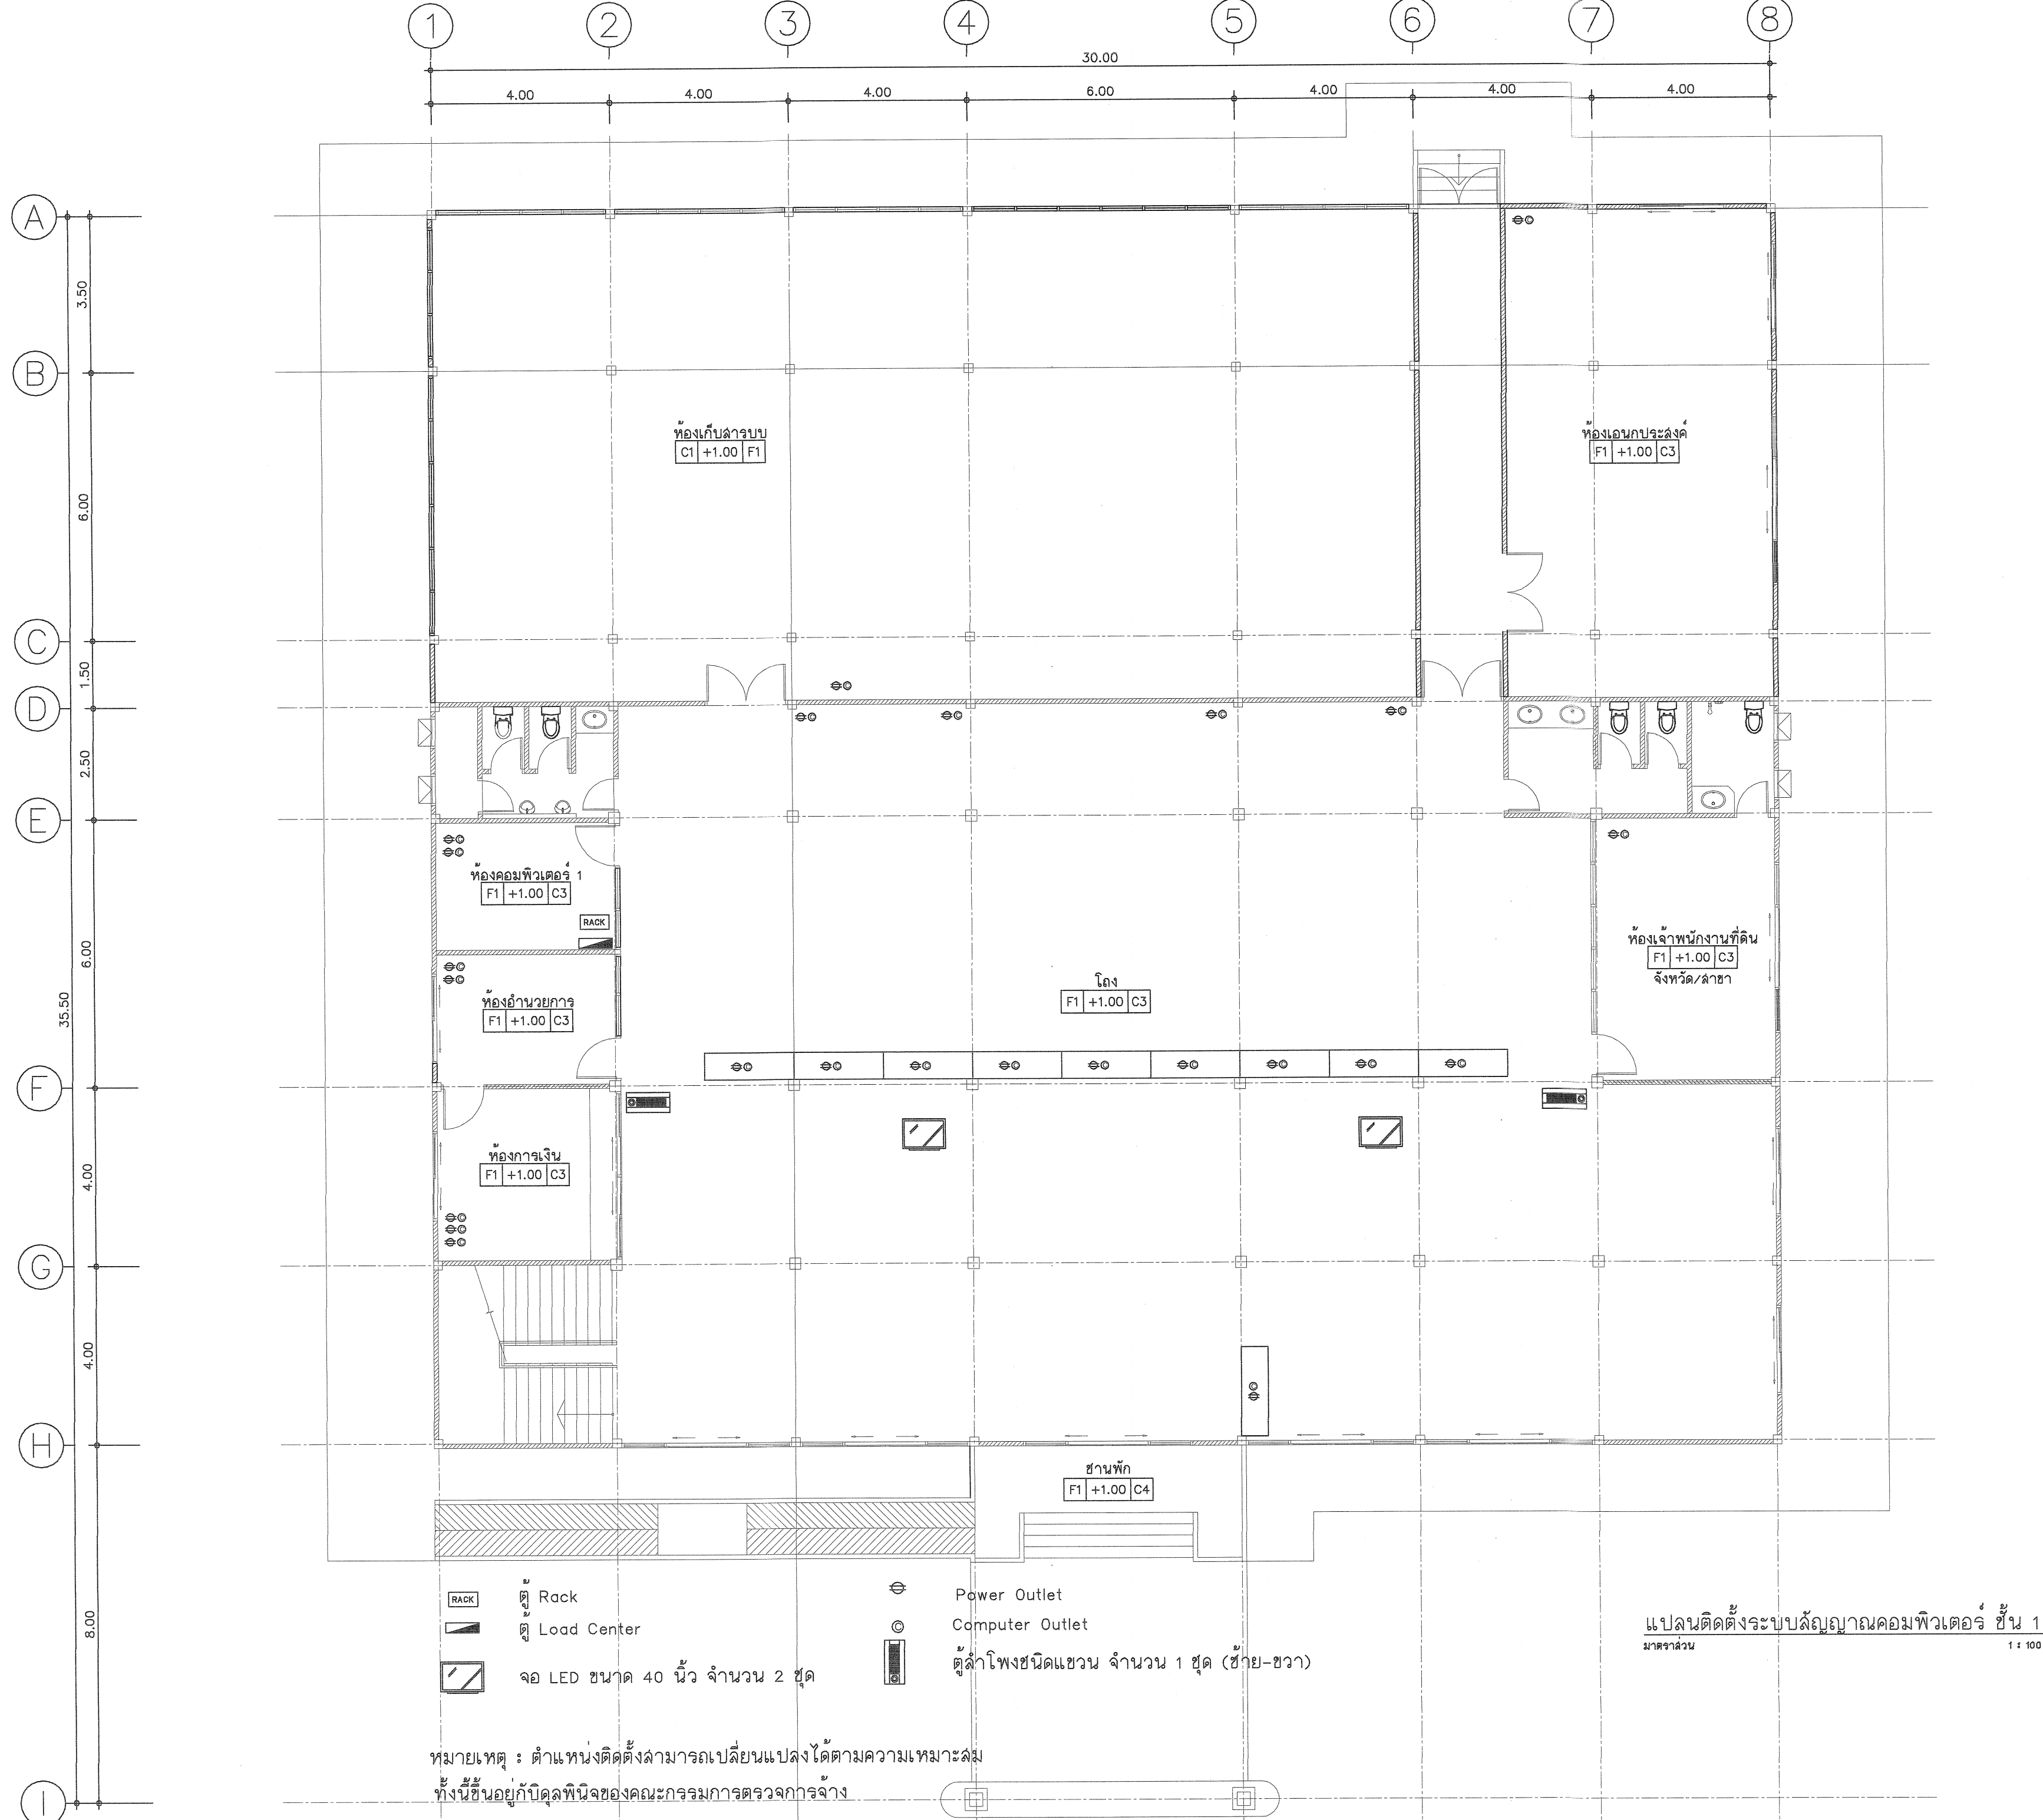

กรมที่ดิน

กองพัสดุ
ฝ่ายแบบแผนและควบคุมการก่อสร้าง

PROJECT NAME
ชื่อโครงการ
สำนักงานที่ดิน
ขนาด 1,293 ตารางเมตร

สถานที่
OWNER
เจ้าของที่ดิน
กรมที่ดิน
เขียนแบบ
สถาปนิก
สัญญา
สัญญา

ออกแบบ
เมธี วิชา

วิศวกร
เมธี วิชา

ตรวจ
นิวัฒน์ ชื่นวนสุข

หัวหน้าฝ่าย
เมธี วิชา

ผู้อำนวยการกองพัสดุ
ชาติ สันสุไทย

เห็นชอบ
สมคิด ศรี

อนุมัติ
ศิริพงษ์ ทานตระกูล


REVISION : 7 กันยายน 2558

NO.	DESCRIPTION	DATE

Project No. 13-58
Drawing No. EE-12

DRAWING TITLE
แปลนติดตั้งระบบสัญญาณคอมพิวเตอร์ ชั้น 1

Scale. 1:100

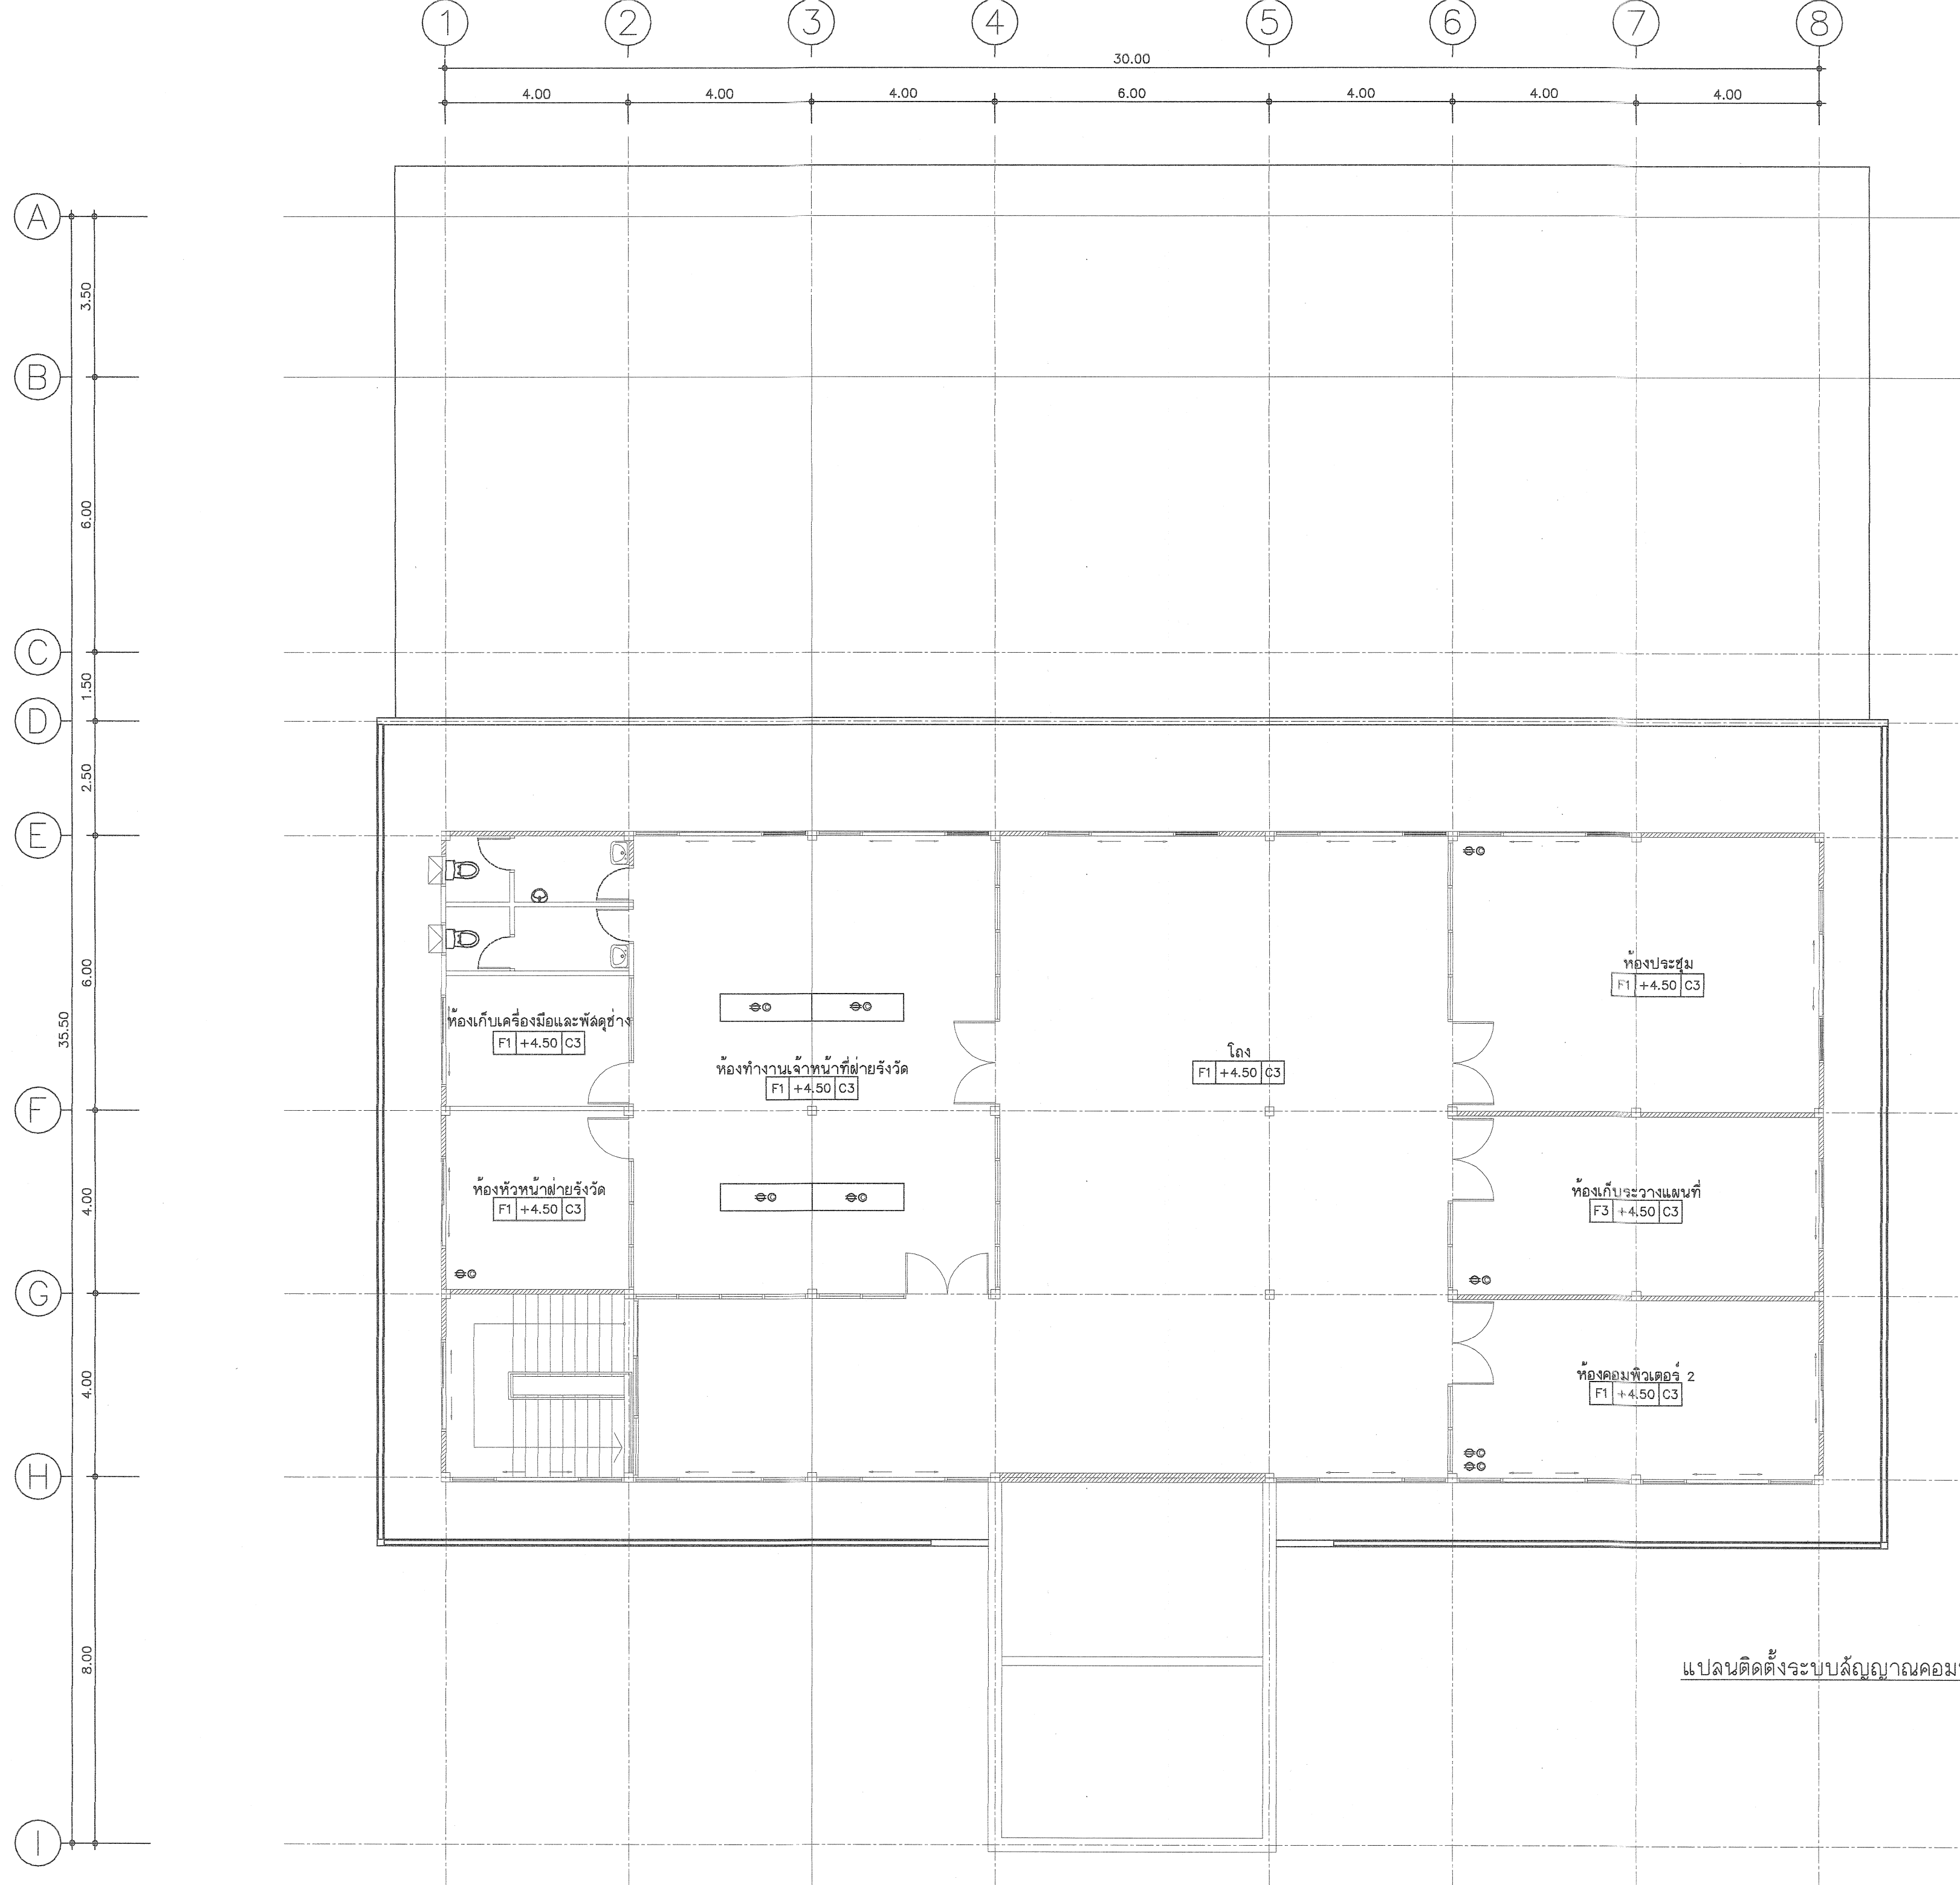

แปลนติดตั้งระบบสัญญาณคอมพิวเตอร์ ชั้น 2
1 : 100



กรมที่ดิน

กองทัสสุ

ฝ่ายแบบแผนและควบคุมการก่อสร้าง

PROJECT NAME

ชื่อโครงการ

สำนักงานที่ดิน

ขนาด 1,293 ตารางเมตร

สถานที่

OWNER

เจ้าของที่ดิน

เขียนแบบ

นักเขียนแบบ

ผู้เขียนแบบ

ออกแบบ

เมธี วิริยา

วิศวกร

เมธี วิริยา

ตรวจ

นักเขียนแบบ

หัวหน้าฝ่าย

เมธี วิริยา

ผู้อำนวยการกองทัสสุ

ชาติ ชื่นอุไทย

เห็นชอบ

สมคิด ศรี

อนุมัติ

ศิริพงษ์

REVISION : 7 กันยายน 2558

NO.	DESCRIPTION	DATE

Project No. 13-58

Drawing No. EE-13

DRAWING TITLE

แปลนติดตั้งระบบ

สัญญาณคอมพิวเตอร์

ชั้น 2

Scale. 1:100

ระบบสัญญาณแจ้งเหตุเพลิงไหม้

(The Fire Alarm System , Hardwire)

1. กฎและมาตรฐาน

ระบบสัญญาณแจ้งเหตุเพลิงไหม้ต้องเป็นแบบ Presignal Non Code System, 2-Wire Loop with End of Line Resistance ระบบและอุปกรณ์ที่ใช้ต้องเป็นไปตามข้อกำหนดของ National Fire Protection Association หรือ Japanese Fire Service Law หรือข้อกำหนดของสถาบันอื่นที่ผู้ว่าจ้างยอมรับรวมทั้งการติดตั้งเป็นตามกฎหมายของสถาบันดังกล่าว, การไฟฟ้าและ NEC Article 760

2. การทำงานของระบบ

2.1 เมื่อมีสัญญาณเพลิงไหม้ส่งมาจากโซนใด Digital Zone Indicator ของโซนนั้นที่ Fire Alarm Control Panel (FCP) จะติด ขณะเดียวกัน FCP จะตรวจสอบว่าเป็นสัญญาณเพลิงไหม้จริงหรือไม่ โดยจะหน่วงเวลาไว้ 10 วินาที สำหรับ Heat Detector และ 60 วินาที สำหรับ Smoke Detector ภายในช่วงเวลาดังกล่าว ถ้าไม่ใช่สัญญาณเพลิงไหม้จริง FCP จะ Reset ตัวเองโดยอัตโนมัติ แต่ถ้าเป็นสัญญาณเพลิงไหม้จริง Zone Lamp ของโซนที่เกิดเพลิงไหม้ที่ FCP และ Fire Annunciator จะติดพร้อมทั้งมีเสียงสัญญาณดังขึ้นที่ FCP และ Fire Annunciator

2.2 หากผู้ควบคุมต้องการส่งเสียงสัญญาณไปยังโซนที่เกิดเพลิงไหม้ หรือทุกโซนพร้อมกันหมดก็สามารถเลือกทำได้โดยการเปิดสวิตช์ Local Alarm Silencing SW. และ All Local Alarm Operating SW. ที่ FCP ตามลำดับ

2.3 ผู้ควบคุมปิดเสียงสัญญาณในข้อ 2.1 และ 2.2 ได้ แต่หลอดไฟ Zone Lamp, Local Alarm Silencing Lamp จะยังติดอยู่ จนกว่าจะกลับสู่เหตุการณ์ปกติ และกด Reset SW.

2.4 ระบบต้องมี Portable Telephone สำหรับติดต่อกันระหว่าง Manual Alarm Box หรือ Fire Annunciator กับ FCP

2.5 ระบบสามารถแยกการแจ้งเตือนเพลิงไหม้ระหว่างอุปกรณ์ Detector กับอุปกรณ์แจ้งเหตุด้วยมือ (Manual Alarm Box) โดยแสดงที่ Manual Alarm Lamp ที่หน้าตู้ควบคุม

2.6 ระบบจะต้องมี Spare Indicator Lamp อย่างน้อย 3 ชุด เพื่อรับสัญญาณจากระบบภายนอกอื่นๆ และแสดงเสียงเตือนและไฟสัญญาณที่ตู้ควบคุมฯ

2.7 ระบบต้องสามารถยกเลิกฟังก์ชันการหน่วงเวลาด้วยการกดปุ่ม Alarm Verification Release และถ้าต้องการกลับไปฟังก์ชันการหน่วงเวลาให้กดปุ่มเดิมอีกครั้ง

2.8 ระบบสามารถตั้งโปรแกรมในการกำหนดโซนอุปกรณ์ตรวจจับที่ไม่ใช้งานและโซนอุปกรณ์ตรวจจับที่ไม่ต้องการหน่วงเวลาได้

2.9 ระบบสามารถตั้งโปรแกรมการทำงานของโซนเสียงสัญญาณแจ้งเตือนทำงานสัมพันธ์กับโซนอุปกรณ์ตรวจจับต่างๆ ได้

3. อุปกรณ์แจ้งเหตุเพลิงไหม้ ประกอบด้วย

- Fire Alarm Control Panel (FCP)
- Fire Annunciator
- Signal Initiating Devices
- Audible Alarm Devices

อุปกรณ์แจ้งเหตุเพลิงไหม้ที่นำมาใช้ทั้งหมด เป็นผลิตภัณฑ์ของ Nohmi, Faraday, Johnson หรือเทียบเท่า

3.1 Fire Alarm Control Panel (FCP)

ต้องมีจำนวนโซนไม่ต่ำกว่าที่ระบุในแบบ ประกอบสำเ็จรูปจากโรงงาน

3.1.1 FCP จะต้องมียสัญญาณไฟสำหรับแสดงสถานะต่างๆ อย่างน้อยดังนี้

- Zone Lamp แสดงโซนที่เกิดเพลิงไหม้ พร้อม Nameplate สำหรับติดต่อชื่อโซน
- Digital Zone Indicator สำหรับแสดงโซนที่ได้รับสัญญาณเพลิงไหม้และเหตุขัดข้องของระบบ
- Manual Alarm Lamp แสดงการแจ้งเตือนเกิดจากอุปกรณ์แจ้งเหตุด้วยมือ
- Switch Position Warning Lamp แสดงว่ามีสวิตช์ควบคุมไม่อยู่ในตำแหน่งปกติ
- Alarm Verification Lamp แสดงว่ากำลังตรวจสอบสัญญาณเพลิงไหม้
- Auxiliary Power Test Lamp แสดงการทดสอบทำงานของ Battery
- Telephone Lamp แสดงว่ามีการเรียกทางโทรศัพท์
- Trouble Lamp แสดงเหตุขัดข้องของระบบ เช่น สายขาดหรือหลุดจากวงจร, Battery ไม่ได้ต่อเข้ากับระบบ, ไฟ AC ดับ, วงจรภายในขัดข้อง เป็นต้น
- Spare Indicator Lamp ไม่น้อยกว่า 3 ชุด เพื่อแสดงสถานะอุปกรณ์แจ้งเตือนจากระบบอื่นๆ เพิ่มเติม

3.1.2 FCP จะต้องมียสวิตช์ควบคุมการทำงานอย่างน้อย ดังนี้

- Main Alarm / Local Alarm Silencing SW.
- Alarm Reset SW.
- All Local Alarm Operating SW.
- Auxiliary Power Test SW.
- Alarm Signal Cut-off SW.
- Automatic / Test Reset SW.
- Zone Selection SW.
- Zone Selection Clear SW.
- Execution SW.

3.1.3 ต้องมี Battery สำรองชนิด Ni-Cd 24 V.DC เพื่อใช้จ่ายไฟในกรณีไฟ Main ขัดข้อง

3.2 Fire Annunciator

เป็นแผนภูมิสำหรับบอกตำแหน่งที่เกิดเพลิงไหม้ โดยแสดงผลเป็นโซนจะเป็นแผนผังอาคารมีหลอดไฟ LED แสดงตำแหน่งขึ้นหรือโซนที่เกิดเหตุขึ้นๆ ซึ่ง Annunciator นั้นจะอยู่ตาม ตำแหน่งที่ระบุในแบบนั้น มีสวิตช์สำหรับทดสอบ Lamp และสวิตช์สำหรับตัดเสียงเตือนประกอบหน้าตู้

3.3 Signal Initiating Devices

3.3.1 Smoke Detector เป็นชนิด Photoelectric มี Response Lamp สำหรับแสดงสถานะเมื่อ Detector ทำงานพื้นที่ตรวจจับ ไม่น้อยกว่า 150 ตารางเมตร Ambient Temperature -15°C to 55°C

3.3.2 Heat Detector ชนิด Rate-of-Rise Temperature ใช้สำหรับตรวจจับความร้อนที่เกิดขึ้นอย่างต่อเนื่องเกินกว่าอัตรา 15°C ต่อนาที มี Response Lamp สำหรับแสดง สถานะเมื่อ Detector ทำงานพื้นที่ตรวจจับ ไม่น้อยกว่า 90 ตารางเมตร Ambient Temperature -10°C to 50°C

3.3.3 Heat Detector ชนิด Fixed Temperature ทำงานที่อุณหภูมิ 65°C มี Response Lamp สำหรับแสดงสถานะเมื่อ Detector ทำงานพื้นที่ตรวจจับ ไม่น้อยกว่า 60 ตาราง เมตร Ambient Temperature -15°C to 45°C

3.4.4 Manual Alarm Box แบบกลมทำด้วยโลหะ ปุ่มกดอยู่ใต้แผ่น Acrylic Plastic ไม่คมไม่เป็นอันตรายต่อผู้กด สามารถ Reset ได้โดยไม่ต้องถอดฝา มี Response Lamp

3.4 Audible Alarm Devices

เป็นกระดิ่ง (Bell) ขนาดเส้นผ่าศูนย์กลาง 15 ซม. ชนิด Motor-Driven Method ตัวกระดิ่งทำด้วย Aluminium Alloy สีแดง ใช้กับแรงดัน 24 V.DC. 10 mA. ระดับความดัง ไม่น้อยกว่า 94 dB ที่ระยะ 1 เมตร

4. การติดตั้ง

4.1 สายไฟฟ้าใช้สาย มอก. 11 ชนิด 75°C, 250 V., ขนาดไม่เล็กกว่า 1.5 มม² สำหรับวงจร Signal Initiating Devices

และขนาด 2.5 มม² สำหรับวงจร Audible Alarm Devices คำแนะนำของผู้ผลิต สายให้อยู่ในท่อ EMT หรือ IMC หรือตามที่กำหนดในแบบ

4.2 เมื่อติดตั้งระบบเสร็จแล้วต้องมีการทดสอบการทำงานของระบบให้ครบถ้วนตามมาตรฐานของผู้ผลิต โดยมีตัวแทนผู้ว่าจ้างเข้าร่วมด้วย

5.ติดตั้งถังดับเพลิงชนิดเคมีแห้ง ABC ขนาด 15 ปอนด์ จำนวน 20 ถัง (ติดตั้งในตำแหน่งที่เหมาะสม)



กรมที่ดิน

กองพัสดุ

ฝ่ายแบบแผนและควบคุมการก่อสร้าง

PROJECT NAME

ชื่อโครงการ

สำนักงานที่ดิน

ขนาด 1,293 ตารางเมตร

สถานที่

OWNER

เจ้าของที่ดิน กรมที่ดิน

เขียนแบบ

ณัฏพรพงษ์ สิงหนอย

ณัฏพรพงษ์

ออกแบบ

เมธี วิริยา

วิศวกร

เมธี วิริยา

ตรวจ

นิวัฒน์ ชงวนสุข

หัวหน้าฝ่าย

เมธี วิริยา

ผู้อำนวยการกองพัสดุ

ชาติ ชื่นอุไทย

เพิ่มชอบ

สมคิด ศรี

อนุมัติ

ศิริพงษ์ ทานตระกูล

REVISION: 7 กันยายน 2558

NO.	DESCRIPTION	DATE

Project No.

13-58

Drawing No.

EF-01

DRAWING TITLE


แบบแสดงรายละเอียด

ระบบสัญญาณแจ้งเหตุ

เพลิงไหม้

Scale.

1:100

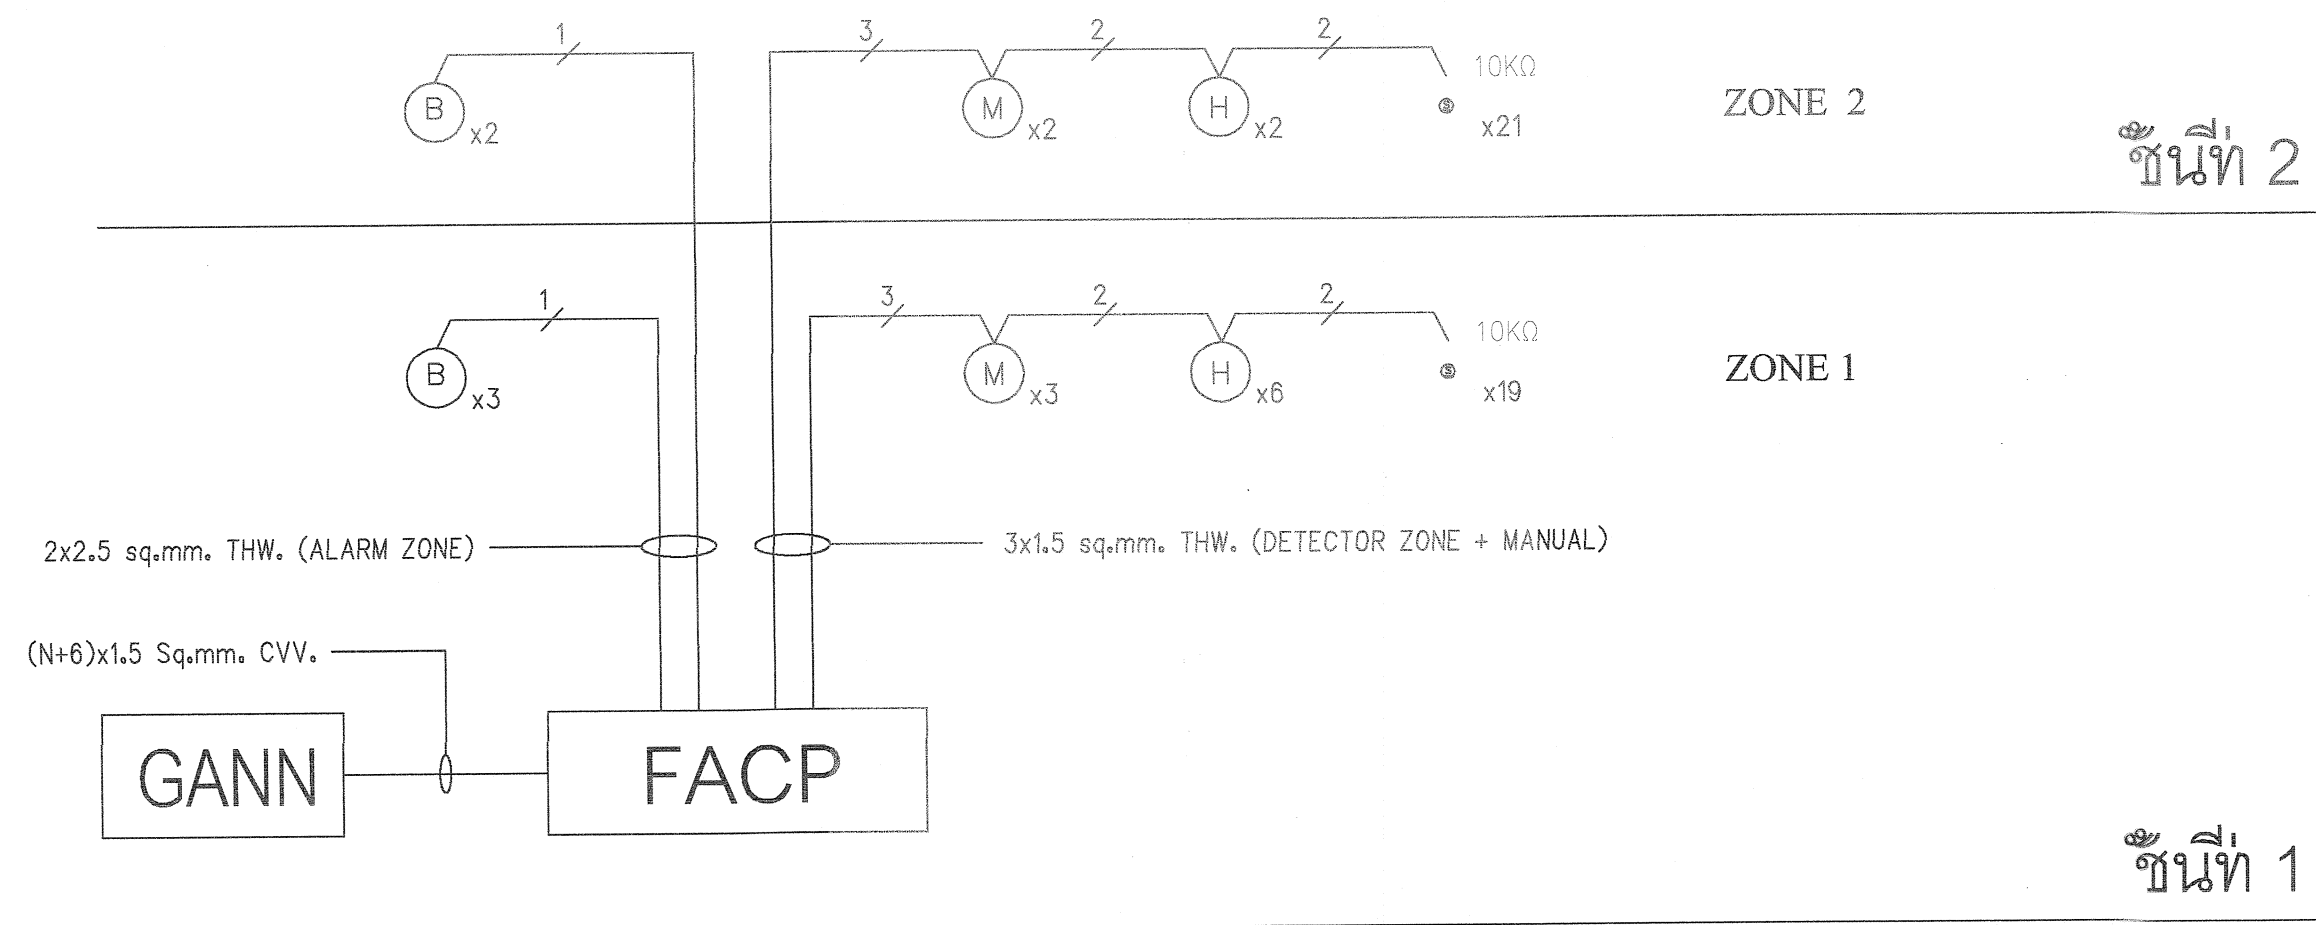

SYMBOL :

- FACP = FIRE ALARM CONTROL PANEL
- GANN = GRAPHIC ANNUNCIATOR
- = TERMINAL BOX
- = SMOKE DETECTOR
- (H) = HEAT DETECTOR
- (M) = MANUAL ALARM BOX W/TEL. JACK
- (B) = FIRE ALARM BELL
- Ω = END OF LINE (10KΩ)
- = 3x1.5 sq.mm. THW. (DETECTOR ZONE + MANUAL)
- = 2x2.5 sq.mm. THW. (ALARM ZONE)
- = (N+6)x1.5 Sq.mm. CVV.



กรมที่ดิน

กองทัพนคร

ฝ่ายแผนผังและควบคุมการก่อสร้าง

PROJECT NAME
ชื่อโครงการ

สำนักงานที่ดิน

ขนาด 1,293 ตารางเมตร

สถานที่

OWNER

เจ้าของ กรมที่ดิน

เขียนแบบ

ณัฐพรชัย สิงห์น้อย

ผู้ตรวจ

ออกแบบ

เมธี วิทยา

วิศวกร

เมธี วิทยา

ตรวจ

นิวัฒน์ ชวนชื่น

หัวหน้าฝ่าย

เมธี วิทยา

ผู้อำนวยการกองทัพนคร

ชาติ สิงห์น้อย

เห็นชอบ

สมคิด ศรี

อนุมัติ

ศิริพงษ์ พานกระฤกษ์

REVISION : 7 กันยายน 2558

NO.	DESCRIPTION	DATE


Project No. 13-58

Drawing No. EF-02

DRAWING TITLE

รายการประกอบแบบ
ระบบสัญญาณแจ้งเหตุ
เพลิงไหม้

Scale. 1:100

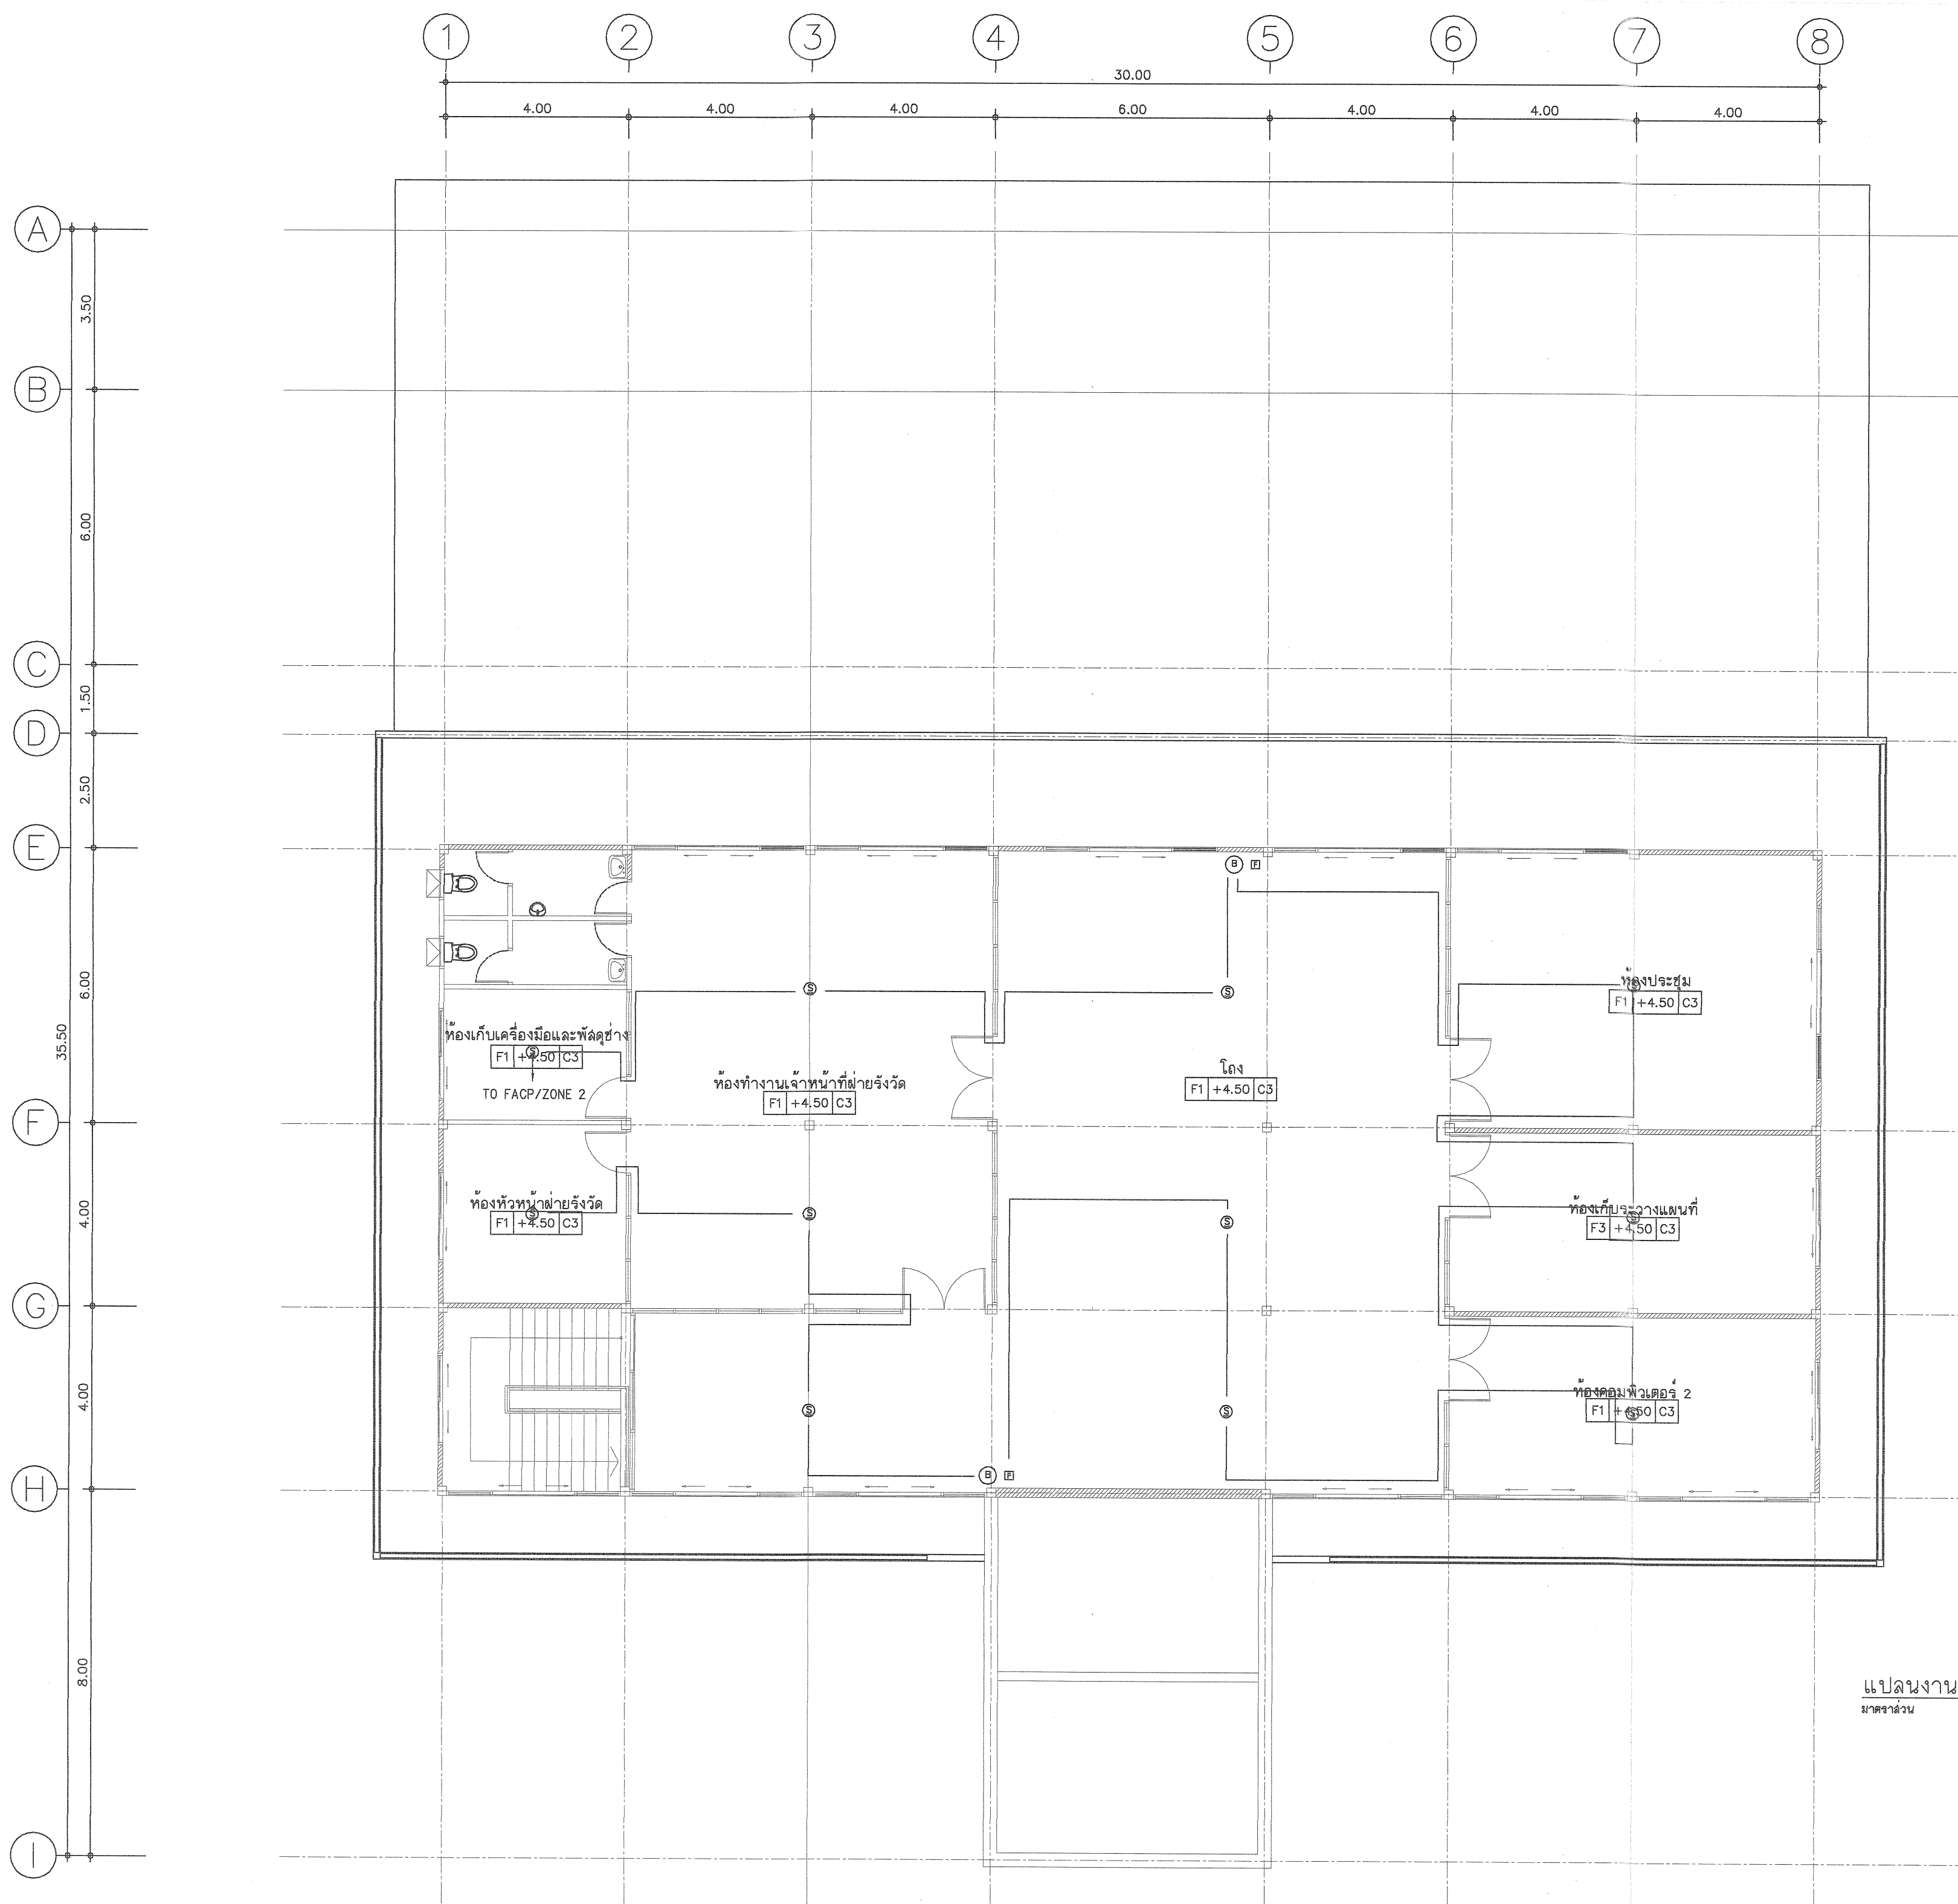

แปลนงานระบบเต็องัย ชั้น 2
มาตราส่วน 1 : 100



กรมที่ดิน

กองพัสดุ

ฝ่ายแบบแผนและควบคุมการก่อสร้าง

PROJECT NAME
มีโครงการ

สำนักงานที่ดิน

ขนาด 1,293 ตารางเมตร

สถานที่

OWNER

เจ้าของ

กรมที่ดิน

เขียนแบบ

ณัฐพงษ์ สิงห์บุญ

ผู้ควบคุม

ณัฐพงษ์

ออกแบบ

เมธี วิริยา

วิศวกร

เมธี วิริยา

ตรวจสอบ

ณัฐพงษ์

หัวหน้า

เมธี วิริยา

ผู้ควบคุม

ณัฐพงษ์

หัวหน้า

เมธี วิริยา

ผู้ควบคุม

ณัฐพงษ์

สัญลักษณ์ต่างๆ ในแบบงานสุขาภิบาล	
สัญลักษณ์	รายละเอียด
S.	ท่อน้ำโไล่โครก PVC ขึ้น 8.5 มอก.17-2532
W.	ท่อน้ำทิ้ง PVC ขึ้น 8.5 มอก.17-2532
V.	ท่ออากาศ PVC ขึ้น 8.5 มอก.17-2532
☒ FD.	ช่องระบายน้ำทิ้ง ตะแกรงดักกลิ่น ขนาด 2"
CW.	ท่อประปา PVC ขึ้น 13.5 มอก.17-2532
—(M)—	มาตรวัดน้ำ
RL.	ท่อน้ำฝน PVC ขึ้น 8.5 มอก.17-2532
RD.	ช่องระบายน้ำฝนล้นแดนเลล ขนาด 2"
⊠	GATE VALVE มอก.431-2529

หมายเหตุ

- ท่อเมนปะปา ๑1"
- ท่อแยกจากท่อเมนปะปา ๑3/4"
- ท่อแยกเข้าสุขภัณฑ์ ๑1/2"
- ท่อน้ำทิ้งใช้ขนาด ๑2", ๑4"
- ท่อระบายน้ำและรางระบายน้ำต้องเทคอนกรีตหยาบหนา 0.10 ม. ตลอดแนว

หมายเหตุ

- ค่าใช้จ่ายในการดำเนินการขุดติดตั้งมาตรวัดน้ำ ตลอดจนการเดินทางท่อประปาภายนอกอาคาร เป็นภาระของผู้รับจ้างทั้งสิ้น
- การทดสอบเพื่อตรวจรับงาน ผู้รับจ้างต้องจัดให้มีการทดสอบแรงดันภายในท่อประปาที่แรงดัน 75 PSI นาน 2 ชั่วโมง หากแรงดันไม่ลดลงถือว่าใช้ได้
- การยึดโยงท่อต่างๆ ต้องอยู่ในลักษณะมั่นคงแข็งแรง จุดยึดตามแนวราวต้องไม่เกิน 1.50 ม. และในแนวตั้งต้องไม่เกิน 2.5 ม.
- ปลายท่อระบายอากาศต้องต่อให้พ้นระดับชายคาหลังคาชั้นบนสุด
- ถังบ่อเกรอะ-บ่อกรองสำเร็จรูป ชนิดไร้อากาศให้ดำเนินการติดตั้งในตำแหน่งที่เหมาะสม
- การเดินท่อสุขาภิบาลยึดถือตามตำแหน่งสุขภัณฑ์ของแบบขยายห้องน้ำ ตามแบบสถาปัตยกรรมเป็นเกณฑ์ และจะต้องทำ SHOP DRAWING ให้ตรวจรับรองก่อนการเดินท่อ และจะต้องจัดเตรียมแผนการให้สอดคล้องกับระบบงานอื่นๆ เพื่อป้องกันความผิดพลาดหรือขัดแย้งในภายหลัง
- ติดตั้ง Gate Valve ๑3/4" บริเวณเหนือฝ้าเพดานเข้าห้องน้ำแต่ละชั้น
- ท่อน้ำโถปัสสาวะชายและท่อน้ำโถล้างให้ต่อเชื่อมกับท่อโไล่โครกต่อลงสู่บ่อเกรอะ-บ่อกรอง สำเร็จรูป
- ท่อน้ำจากอ่างล้างหน้า, ระบายน้ำ ให้ต่อเชื่อมกับท่อน้ำทิ้ง ต่อลงสู่ท่อระบายน้ำทิ้งภายนอกอาคาร



กรมที่ดิน

กองทัพบก

ฝ่ายแบบแผนและควบคุมการก่อสร้าง

PROJECT NAME

ชื่อโครงการ

สำนักงานที่ดิน

ขนาด 1,293 ตารางเมตร

สถานที่

OWNER

เจ้าของที่ดิน

กรมที่ดิน

เขียนแบบ

โดย

นาย วิชาญ

ออกแบบ

นาย วิชาญ

วิศวกร

นาย วิชาญ

ตรวจสอบ

นาย วิชาญ

ผู้ควบคุมการก่อสร้าง

นาย วิชาญ

วันที่

25/5/56

พื้นที่

นาย วิชาญ

อนุมัติ

นาย วิชาญ

REVISION: 7 กันยายน 2558

NO.	DESCRIPTION	DATE

Project No.

13-58

Drawing No.


SN-01

DRAWING TITLE

รายการประกอบแบบ

สุขาภิบาล

Scale.

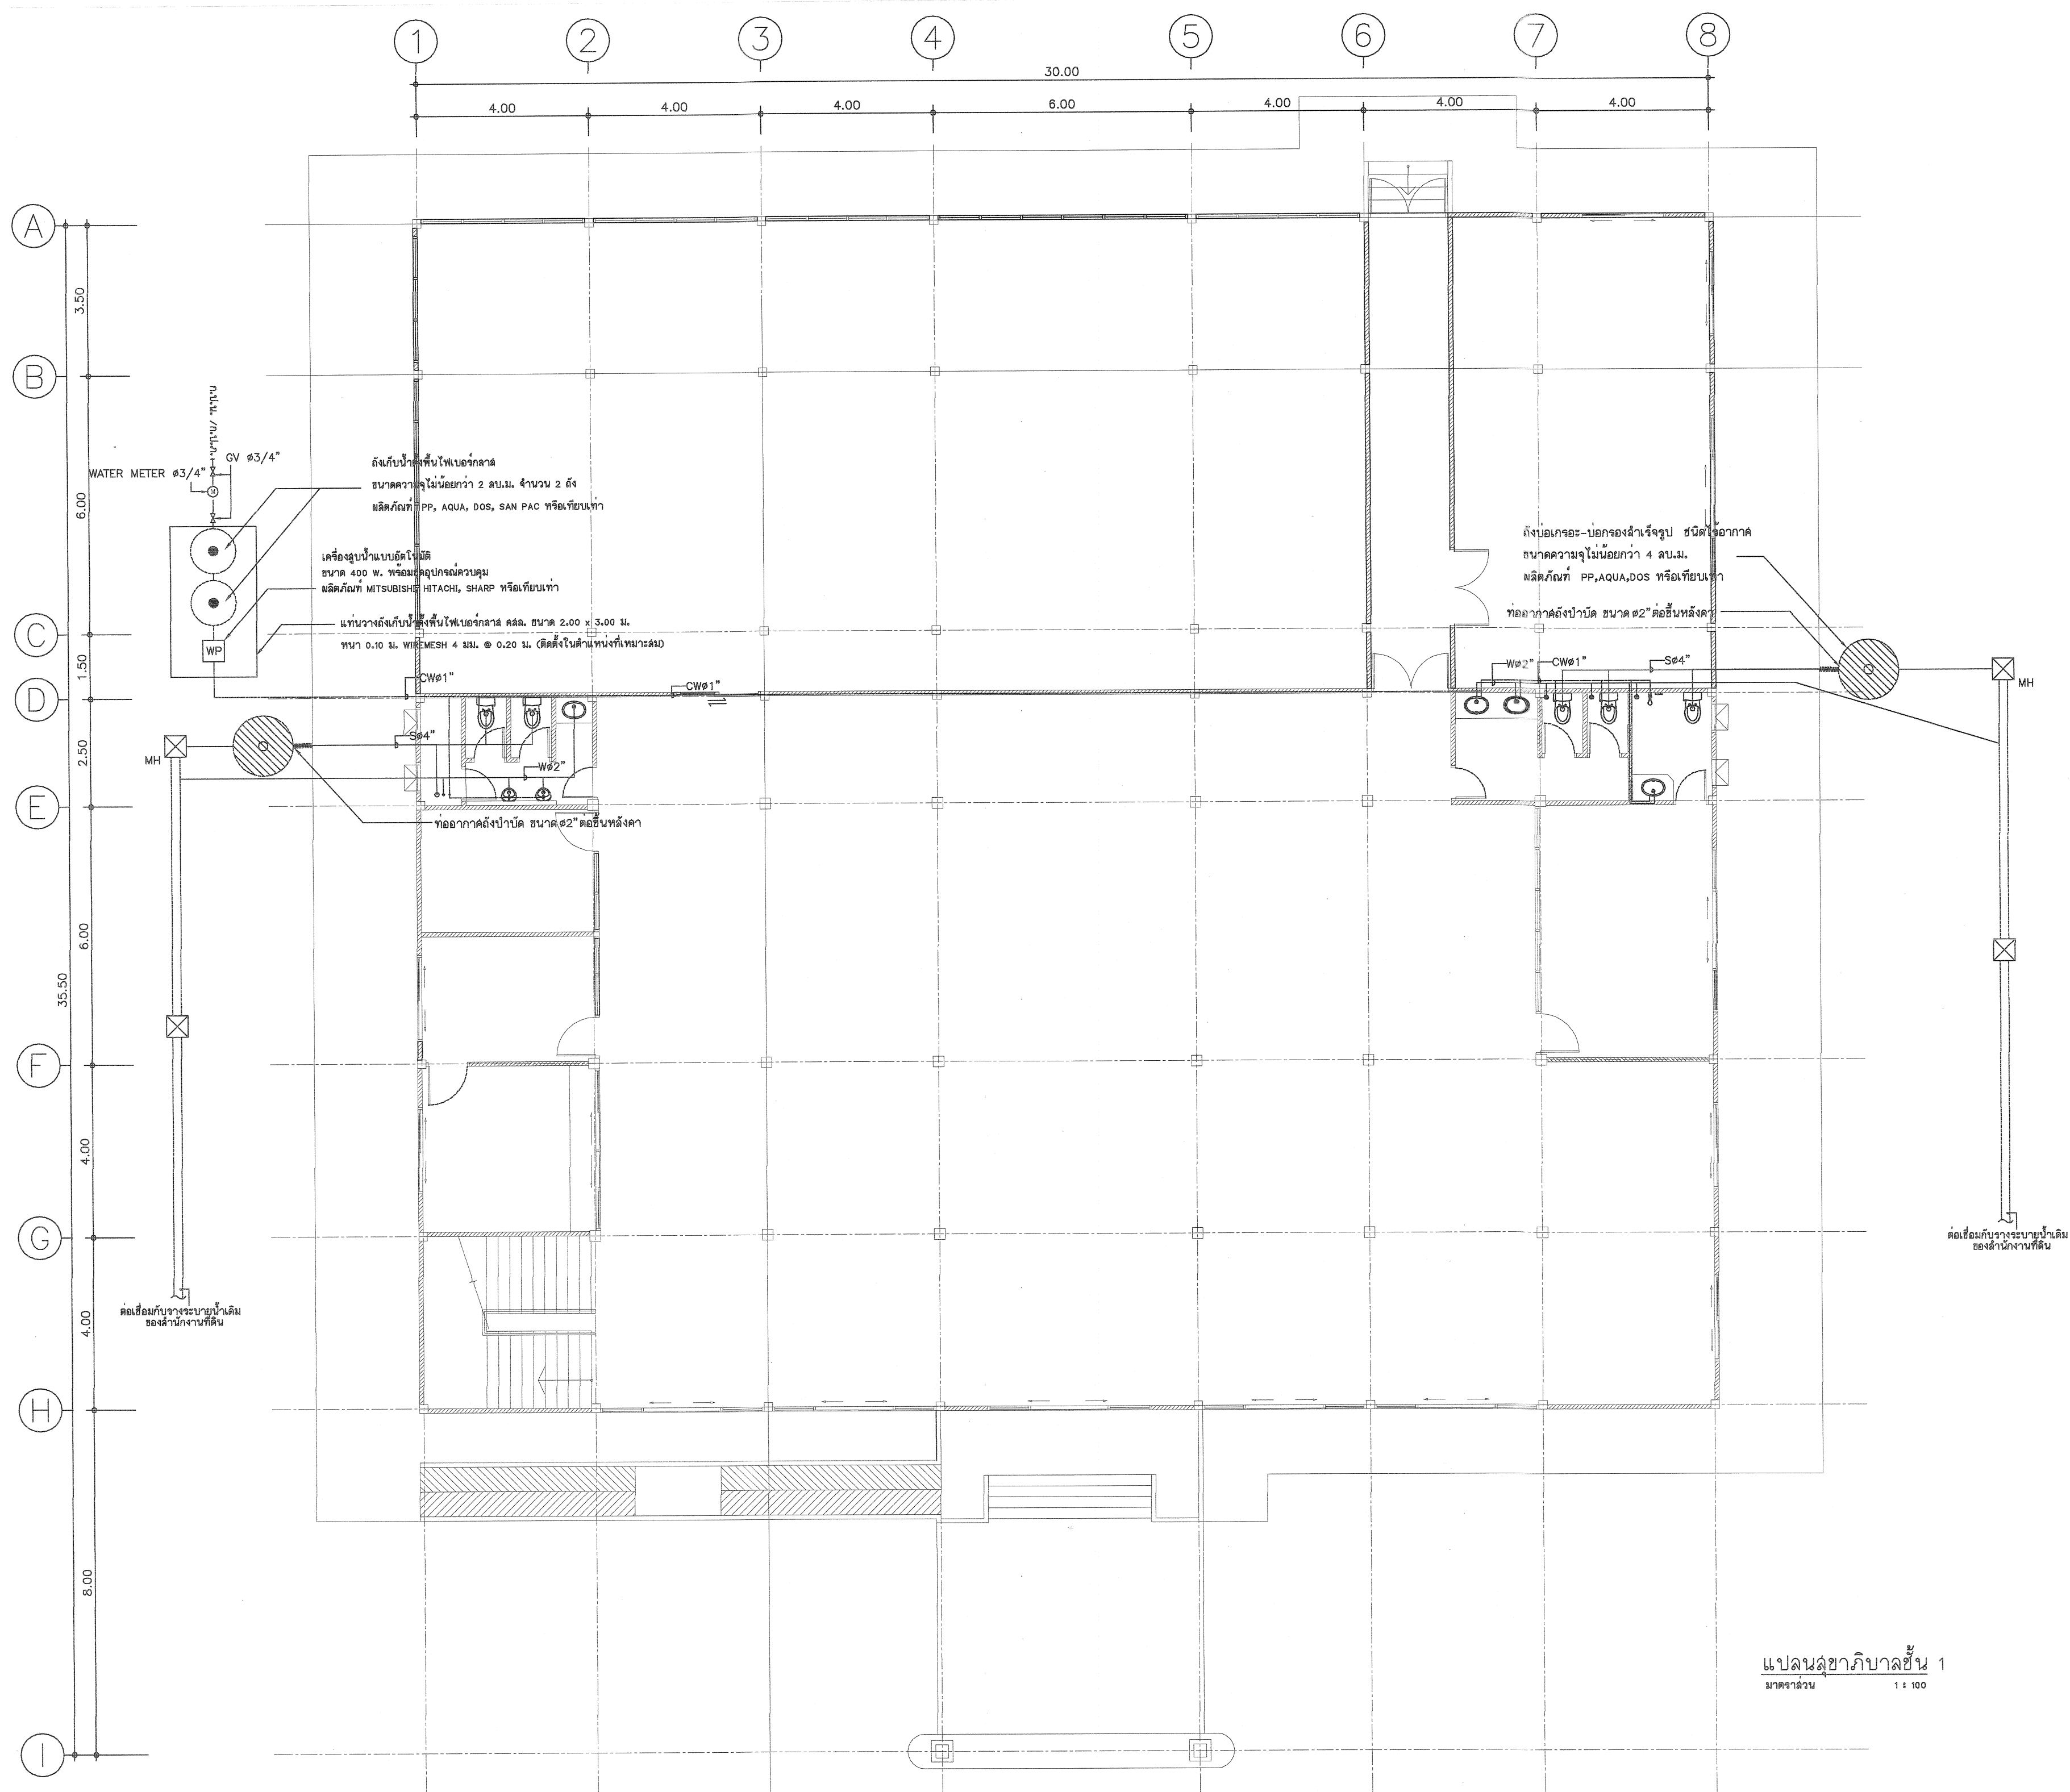

แปลนสุขาภิบาลชั้น 1
มาตราส่วน 1:100



กรมที่ดิน

กองพัสดุ

ฝ่ายแบบแผนและควบคุมการก่อสร้าง

PROJECT NAME

ชื่อโครงการ

สำนักงานที่ดิน

ขนาด 1,293 ตารางเมตร

สถานที่

OWNER

เจ้าของที่ดิน กรมที่ดิน

เขียนแบบ

ณัฐพรพงษ์ สิงหนุญ

ผู้ควบคุมงาน

ออกแบบ

เมธี วิริยา

วิศวกร

เมธี วิริยา

ตรวจ

นิวัฒน์ ชื่นชวนสุข

หัวหน้าฝ่าย

เมธี วิริยา

ผู้อำนวยการกองพัสดุ

ชวลี สิงห์ไทย

เห็นชอบ

สมคิด ศรี

อนุมัติ

ศิริพงษ์ ทานตระกูล

REVISION : 7 กันยายน 2558

NO. DESCRIPTION DATE


Project No. 13-58

Drawing No. SN-02

DRAWING TITLE

แปลนสุขาภิบาลชั้น 1

Scale. 1:100

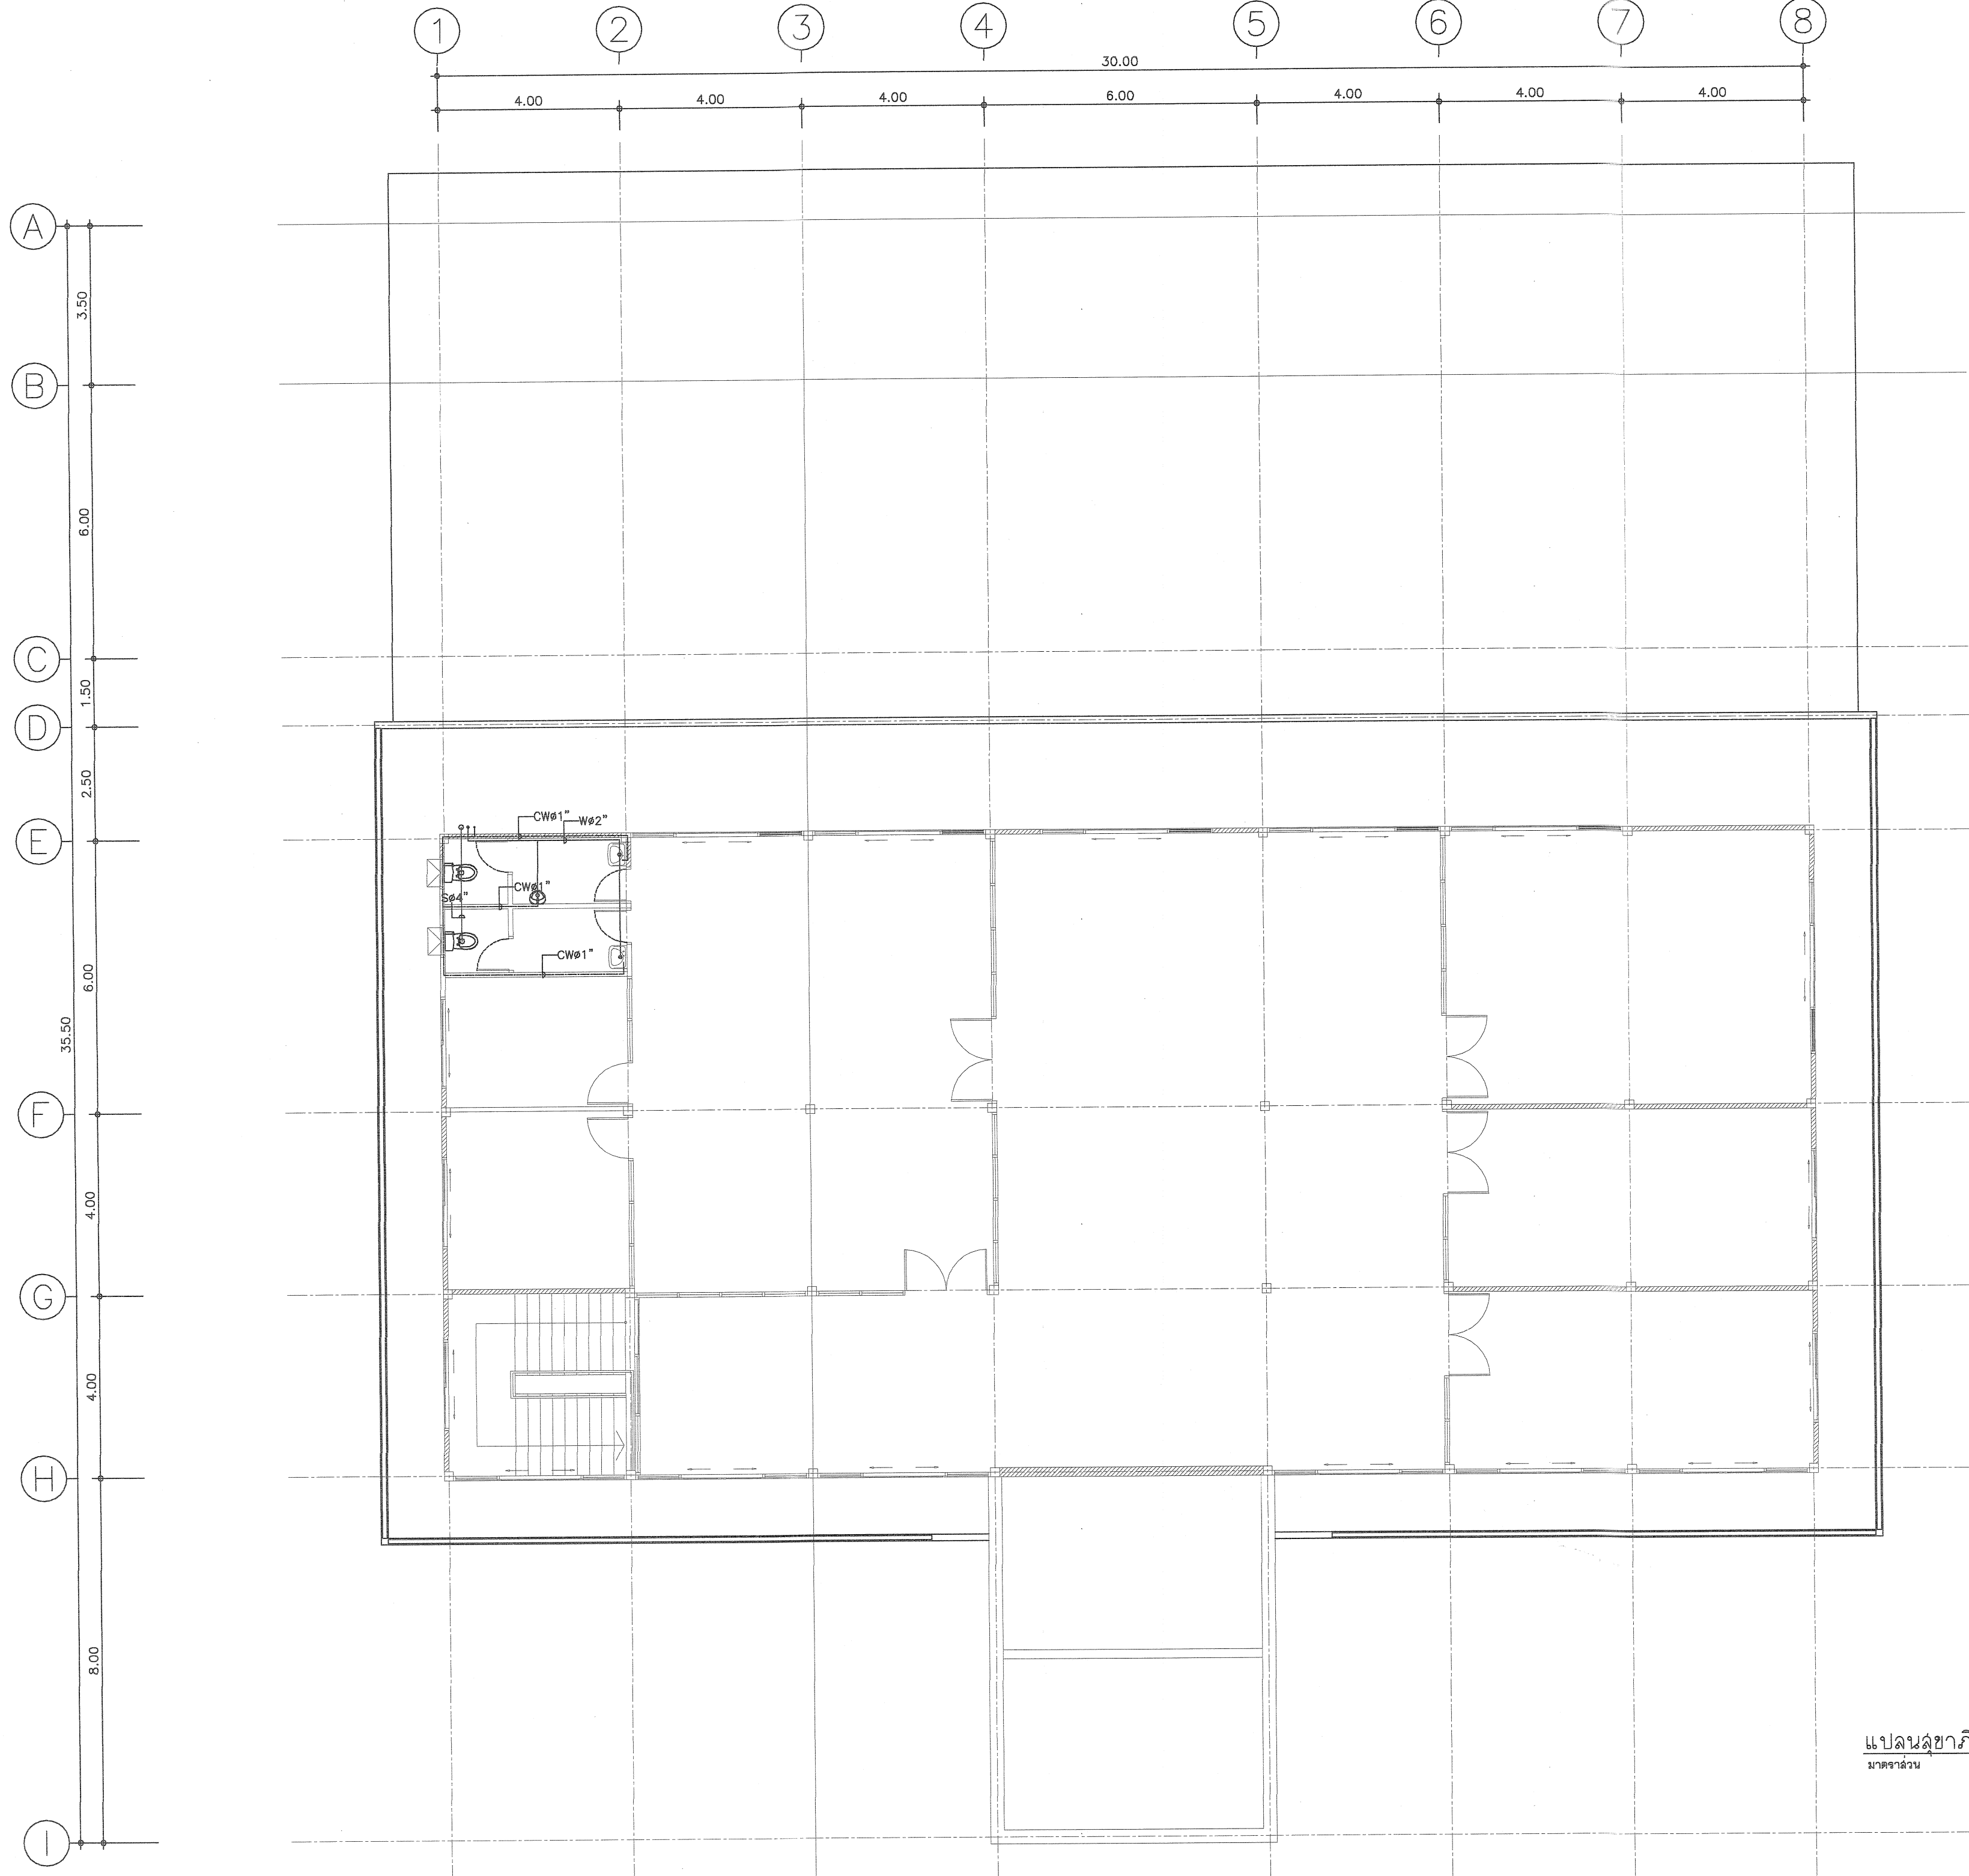

แปลนสุขาภิบาลชั้น 2
ขนาดจริง 1 : 100



กรมที่ดิน

กองพัสดุ
ฝ่ายแบบแผนและความคุ้มครองการก่อสร้าง

PROJECT NAME
ชื่อโครงการ
สำนักงานที่ดิน
ขนาด 1,293 ตารางเมตร

สถานที่
OWNER
เจ้าของ **กรมที่ดิน**
เขียนแบบ
สถาปนิก **สิงหนธร**
ออกแบบ
เมธี **วิริยา**

วิศวกร
เมธี **วิริยา**

ตรวจ
นักเขียน **สวณสุข**

หัวหน้าฝ่าย
เมธี **วิริยา**

ผู้อำนวยการกองพัสดุ
ชาติ **สินธุไทย**

เห็นชอบ
สมคิด **ศิริ**

อนุมัติ
ศิริพงษ์ **พานตระกูล**



REVISION: 7 กันยายน 2558

NO.	DESCRIPTION	DATE

Project No. **13-58**
Drawing No. **SN-03**

DRAWING TITLE
แปลนสุขาภิบาลชั้น 2

Scale. **1:100**

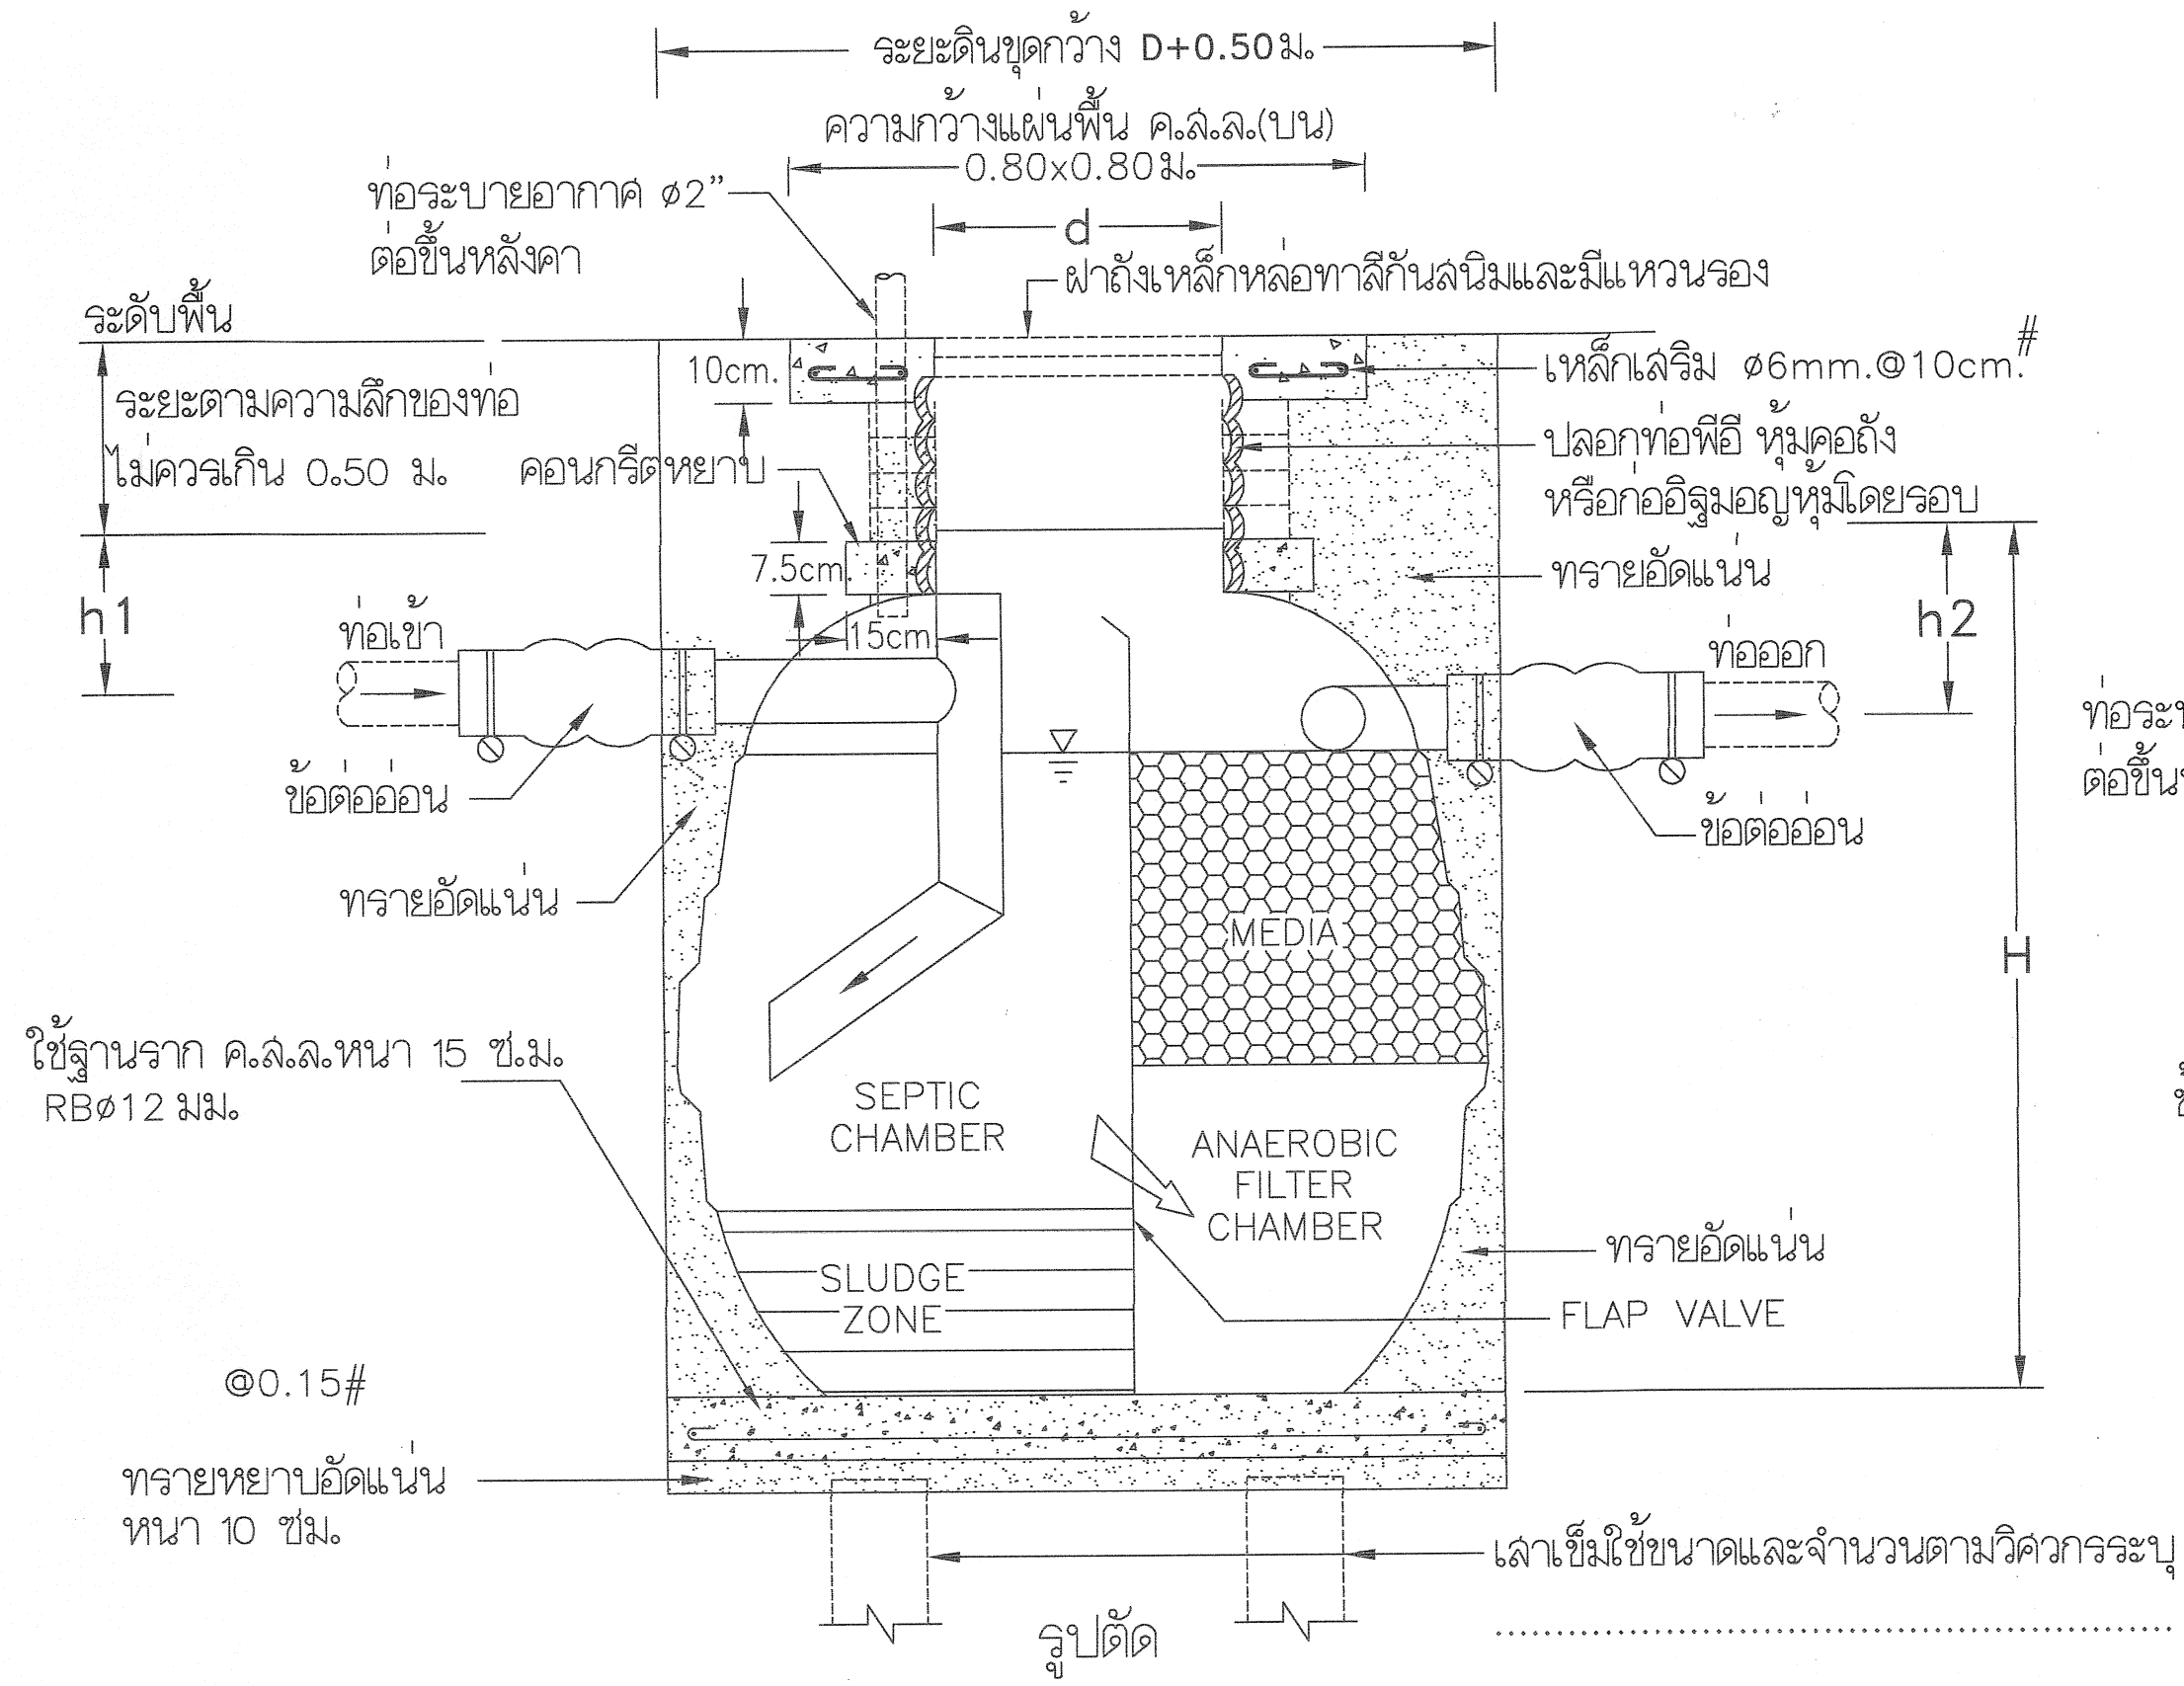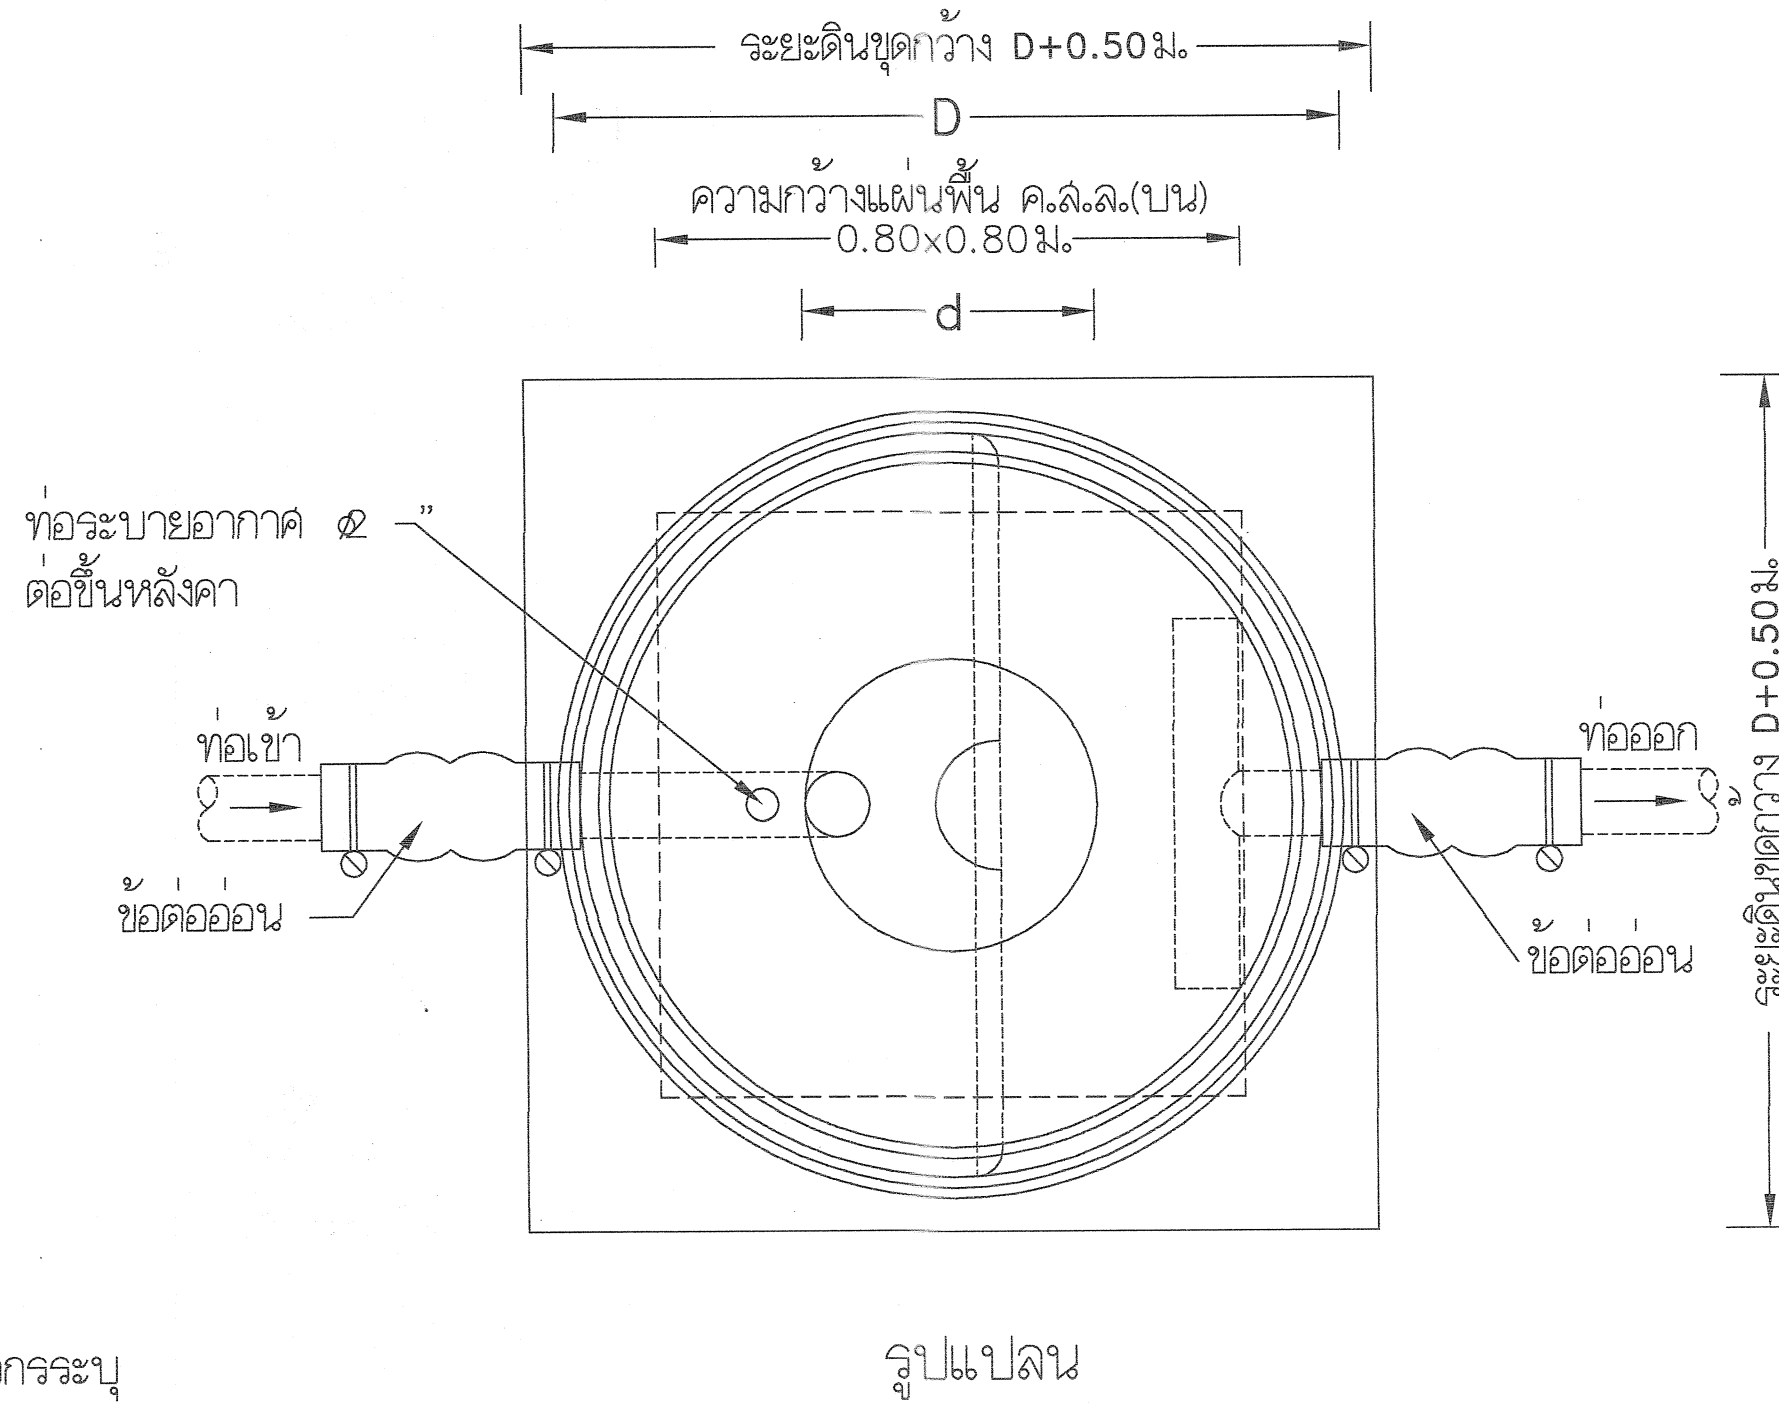

ถังบำบัดน้ำเสียแบบถังกรองและกรองไร้อากาศ

SELECT ✓	MODEL	H (มม.)	D (มม.)	d (มม.)	h1 (มม.)	h2 (มม.)	ปริมาตร(ลิตร)	ท่อเข้า-ออก (มม.)
		1450	1200	450	250	300	1000	100 (4")
		1600	1370	450	250	300	1600	100 (4")
		1750	1460	450	250	300	2100	100 (4")
		1860	1700	450	250	300	3000	100 (4")
		2050	2080	450	250	300	4500	100 (4")
		2280	2090	450	250	300	5250	150 (6")
		2340	2290	450	250	300	6000	150 (6")
		2670	2300	450	250	300	7500	150 (6")
		2720	2800	450	250	300	10000	150(6")

รายการวัสดุถึงบำบัดน้ำเสีย

1. ตัวถังทำด้วยโพลีเอทิลีน (LLDPE) มอก.816-2538
2. ฟลั่งกั้นมี FLAP VALVE
3. ตัวกรองชนิด RANDOM แบบ PALLRING MEDIA
4. ฝาปิดทำด้วยเหล็กหล่อ พร้อมแหวนรอง
5. ท่อเข้า-ออกมีข้อต่ออ่อนพร้อมสายรัดสแตนเลส

กรมที่ดิน

กองทัตศ
ฝ่ายแบบแผนและควบคุมการก่อสร้าง

PROJECT NAME
ชื่อโครงการ
สำนักงานที่ดิน
ขนาด 1,293 ตารางเมตร

สถานที่
OWNER
เจ้าของ **กรมที่ดิน**
เขียนแบบ
นักวิชาชีพ **สิงห์ทอง**
อึ้งพวง
ออกแบบ
เมธี **วิริยา**
วิศวกร
เมธี **วิริยา**
ตรวจ
นิวัฒน์ **ชวณัฐ**
หัวหน้าฝ่าย
เมธี **วิริยา**
ผู้อำนวยการกองทัตศ
ชาติ **สิงห์ทอง**
25/5 5.
เห็นชอบ
สมคิด **ศรี**
อนุมัติ
ศิริพงษ์ **ท่านตระกูล**
REVISION : 7 กันยายน 2558
NO. DESCRIPTION DATE
Project No. **13-58**
Drawing No. **SN-04**
DRAWING TITLE
รายละเอียดการติดตั้ง
ถังบำบัดน้ำเสีย
Scale. **NTS**